

[illegible]

凡 例					
記 号	名 称	仕 様	記 号	名 称	仕 様
	区 分 開 閉 器			貫 通 部	50φ
	屋外キュービクル			防火区画貫通部	BCJ耐火処理：壁短管処理
	動力電灯盤	盤結線図参照		防火区画貫通部	BCJ耐火処理：ケーブルラック床
	動 力 盤	盤結線図参照		ハンドホールド	
	電 灯 盤	盤結線図参照		ケーブル埋設標	紙
	制 御 盤	機械設備工事		ケーブル埋設標	コンクリート
	警 報 盤	盤結線図参照			
	手元開閉器盤	銅板製既製品盤+フレイカー			
	接 地 工 事	EA：第1種 EB：第2種 EC：特別第3種 ED：第3種		配線ダクト	2P20A E付 直付
				フレイクボックス	
				ジョイントボックス	
	照 明 器 具	照明器具姿図参照		露出丸形ボックス	
	照 明 器 具	照明器具姿図参照			
	照 明 器 具	照明器具姿図参照		弱電端子盤	端子盤リスト参照
	照 明 器 具	照明器具姿図参照			
	照 明 器 具	照明器具姿図参照		カバープレート	新金属製プレート
	照 明 器 具	照明器具姿図参照			
	照 明 器 具	照明器具姿図参照		LANカトリット	8極8芯+8極8芯 新金属製プレート
	非 常 照 明	照明器具姿図参照		LANカトリット	8極8芯 8極8芯 新金属製プレート
	誘 導 灯	照明器具姿図参照		LANカトリット	床タイプ型 新金属製プレート
	スイッチ	1P15A 3:3w 4:4w ねム付 新金属製プレート		テレビ端子	CS-7F-7 新金属製プレート
	スイッチ	2P15A ねム付 新金属製プレート		テレビ端子	CS-7F-R 新金属製プレート
	スイッチ	1P 4A 2線式 ハイドロ付付 ねム付 新金属製プレート			
	スイッチ	1P 4A 2線式 10秒～12時間タイマー 新金属製プレート		天井埋込スリッカー	3W 合成樹脂 図示
	スイッチ	1P 4A 2線式 ハイドロ付付 24時間換気表示 ねム付 新金属製プレート		天井埋込スリッカー	3W フッネーター付 合成樹脂 図示
	スイッチ	1P15A 防水型 3:3WP 新金属製プレート		フッネーター	0.5W～6W 図示 新金属製プレート
	調光スイッチ	1P15A×1+調光 WTA575831W 相当品 新金属製プレート			
	センサースイッチ	スイッチ 天井 熱線センサー付自動スイッチ 3A 親機 新金属製プレート		電気錠主装置 3回線	図示
	センサースイッチ	スイッチ 天井 熱線センサー付自動スイッチ 子機		電気錠シークレットスイッチ	図示
	センサースイッチ	スイッチ 天井 熱線センサー付自動スイッチ 子機 換気扇連動		電気錠解錠扣	図示
	センサースイッチ	スイッチ 天井 熱線センサー付自動スイッチ 親機 換気扇遅延形			
	センサースイッチ	スイッチ 壁付 熱線センサー付自動スイッチ 親機 換気扇遅延形		スポット式感知器	差動 2種
	自動点滅器	光電式 15A タイマー付		スポット式感知器	定温 特種
	温度スイッチ	5℃～40℃ 2A 埋込型		光電式感知器	煙 2種
	コンセント	2P15A 2:2ヶ口 新金属製プレート			
	コンセント	2P15A 2:2ヶ口 新金属製プレート			
	コンセント	2P15A 2:2ヶ口 7-ス端子付 新金属製プレート			
	コンセント	2P15A E極付 2:2ヶ口 新金属製プレート			
	コンセント	2P15A E極付 1ヶ口 自動水栓用 新金属製プレート			
	コンセント	2P15A 引掛型 新金属製プレート			
	コンセント	2P20A (200V) 新金属製プレート			
	コンセント	2P15A 床配管用		換気扇用電源	
	ポア7-コンセント	2P15A ET極付 FL+500程度に配管にて立上げ 床配管用		空調換気扇用電源	
	コンセント	3P15A 20A 30A 引掛型 新金属製プレート		空調室内機用電源	
	コンセント	4P15A 20A 30A 引掛型 新金属製プレート		小便器自動水栓用電源	
	コンセント	2P15A 引掛型 2ヶ口 7-ス端子付 防水型 新金属製プレート			
	露出コンセント	2P15A E極付 2:2ヶ口 端子室内取付 新金属製プレート			
	カバープレート				
	ジャンクションボックス	1種金属線びMMA用			

※ 上記に無き記号は、弱電機器姿図参照。
※ 凡例より平面図または姿図を優先とする。
※ MM表記機器は1種金属線びボックスを示す。

配 線 凡 例

1. 特記なき配管配線は下記とする。			
	EM-EEF1. 6-2C	天井内ころがし	接地線含む
	EM-EEF1. 6-3C	天井内ころがし	
	EM-EEF1. 6-3C	天井内ころがし	
	EM-EEF1. 6-2C+2C	天井内ころがし	
	EM-EEF2. 0-2C	天井内ころがし	
	EM-EEF2. 0-3C	天井内ころがし	接地線含む
	EM-EEF2. 0-2C+3C	天井内ころがし	
	EM-EEF1. 6-2C	天井内ころがし (MMA) 挿入部分を示す	
	EM-EEF1. 6-3C	天井内ころがし (MMB) 挿入部分を示す	
	EM-IE1. 6*2	PF16 隠べい	
	EM-IE1. 6*3	PF16 隠べい	接地線含む
	EM-IE1. 6*3	PF16 隠べい	
	EM-IE1. 6*4	PF16 隠べい	
	EM-IE1. 6*5	PF16 隠べい	
	EM-IE1. 6*6	PF16 隠べい	
	EM-IE2. 0*2	PF16 隠べい	
	EM-IE2. 0*2E2. 0	PF16 隠べい	接地線含む
	EM-IE2. 0*3E2. 0	PF16 隠べい	接地線含む
	EM-IE1. 6*2	PF16 床隠べい	
	EM-IE1. 6*3	PF16 床隠べい	接地線含む
	EM-IE1. 6*3	PF16 床隠べい	
	EM-IE1. 6*4	PF16 床隠べい	
	EM-IE1. 6*5	PF16 床隠べい	
	EM-IE1. 6*6	PF16 床隠べい	
	EM-IE2. 0*2	PF16 床隠べい	
	EM-IE2. 0*2E2. 0	PF16 床隠べい	接地線含む
	EM-IE2. 0*3E2. 0	PF16 床隠べい	接地線含む
	EM-IE1. 6*2	19 露出	
	EM-IE1. 6*3	19 露出	接地線含む
	EM-IE1. 6*3	19 露出	
	EM-IE1. 6*4	19 露出	
	EM-IE1. 6*6	25 露出	
	EM-IE2. 0*2	19 露出	
	EM-IE2. 0*2E2. 0	19 露出	接地線含む
	EM-IE2. 0*3E2. 0	25 露出	接地線含む
	EM-EEF2. 0-2C	二重床内	
	EM-EEF2. 0-3C	二重床内	接地線含む


電 話		テレビ
	EBT0. 4-2P×1 (天井内)	 5C-FB (天井内)
	EBT0. 4-2P×1 (PF16) 床	 5C-FB (PF16)
	EBT0. 4-2P×2 (PF16) 床	
	EBT0. 4-2P×3 (PF16) 床	インターホンの電気錠
	空配管 (PF16) 天井	 AE1. 2-2C (天井内)
	空配管 (PF16) 床	 AE1. 2-2C (天井内)
情 報		
	LAN 空配管 (PF16) 天井	
	LAN 空配管 (PF16) 床	




・ブルボックス仕様


記 号	名 称
 11	フレイクボックス SS100×100×100
 22	フレイクボックス SS200×200×200
 33	フレイクボックス SS300×300×300
 44	フレイクボックス SS400×400×400
 55	フレイクボックス SS500×500×500
 66	フレイクボックス SS600×600×600

※ WP添記は SUS製 防水型


特 記 事 項	変 更 事 項		DNAC DIGITAL NETWORK AND COMMUNICATION	株式会社 ディナック 中日本 Design Room：山梨県甲府市相生1-5-15-2F TEL：(055)-220-7600 山梨県知事登録 第 1-031984 号 一級建築士 第 217345 号 中込 秀	設計年月： 2025. 03						工事名称 (仮称) 山梨県国中消防共同指令センター整備工事	図面名称 凡例	縮 尺 A1：NS A3：NS	図面番号 E-02
					承認	中込	担当		作図					

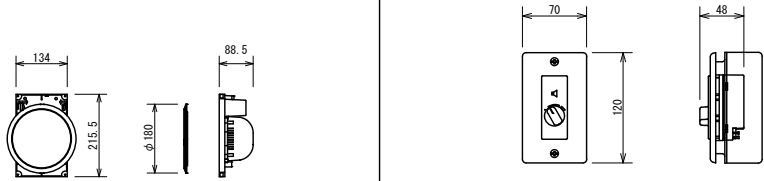	天井埋込スピーカ	WS-TN10・WS-TP12 相当品		アッテネータ (0.5～6W)	WZ-VG106/F 相当品			
	天井埋込スピーカ (ATT付)	WS-TN11・WS-TP12 相当品						
定格入力	6W (1.67kΩ), 3W (3.3kΩ), 1W (10kΩ)		入力容量	0.5W～6W				
出力音圧レベル	94dB (1W/1m)		入力インピーダンス	20kΩ～1.67kΩ				
周波数特性	120Hz～15kHz		音量調整	5段階				
使用スピーカー	12cmコーンスピーカー		パネル	新金属				
仕上げ	本体: ポリスチレン		適合ボックス	JIS1槽口用スイッチボックス				
パネル	ネット: アルミバンディング, 枠: ABS樹脂							

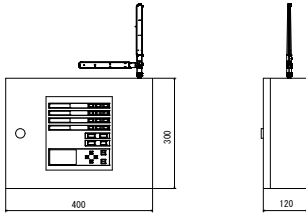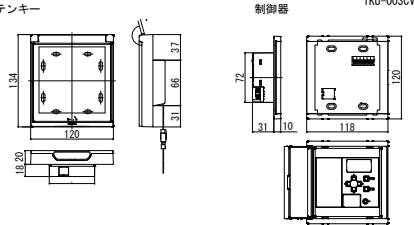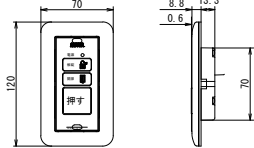	電気錠制御盤 (4回路用)		マジカルテンキーユニット		解錠ボタン
					
BAN-VS4 相当品		マジカルテンキーユニット TKU-003CV 相当品		SSP-C1E 相当品	
電 源	AC100V±10% 50/60Hz	電 源	AC100V 50/60Hz	電 源	電気錠操作盤より供給
ゲート管理数	4ゲート	管理ゲート数	1ゲート	仕上げ	材質: ABS樹脂, 塗装色: アイボリー (U27-90B近似色)
外部入出力	インターホン, タイマー, 汎用入力, JEM-A端子, 火報信号	外部入出力	照合結果出力		
内蔵時計	月差: 15秒以下 停電バックアップ時間: 約7日間	仕上げ	テンキー: パネル部・強化ガラス, 本体/カバー・ASA樹脂, ブラック (GN-10近似色) or ホワイト (K75-90A近似色)		
制御電気錠	電気錠, 電気ストライク, 電磁ロック, 自動扉, 採風錠等		制御器: ASA樹脂, ホワイト (K75-90A近似色)		
仕上げ	本体: アイボリー (U22-90近似色), ライトグレー (KN-85近似色)		テンキー: JIS0920標準等線5 (防塵流形) / 1PKS相当		
			防水性能	制御器: なし (屋内用)	

 

特 記 事 項	変 更 事 項		DNAC DIGITAL NETWORK AND COMMUNICATION 株式会社 ディナック 中日本 Design Room : 山梨県甲府市相生1-5-15-2F TEL : (055)-220-7800 山梨県知事登録 第 1-031984 号 一級建築士 第 217345 号 中込 秀	設計年月： 2025.03				工 事 名 称 (仮称) 山梨県国中消防共同指令センター整備工事	図 面 名 称 幹線設備 屋外平面図	縮 尺 A1 : 1/100 A3 : 1/200	図 面 番 号 E-05
				承認	中込	担当	作 図				

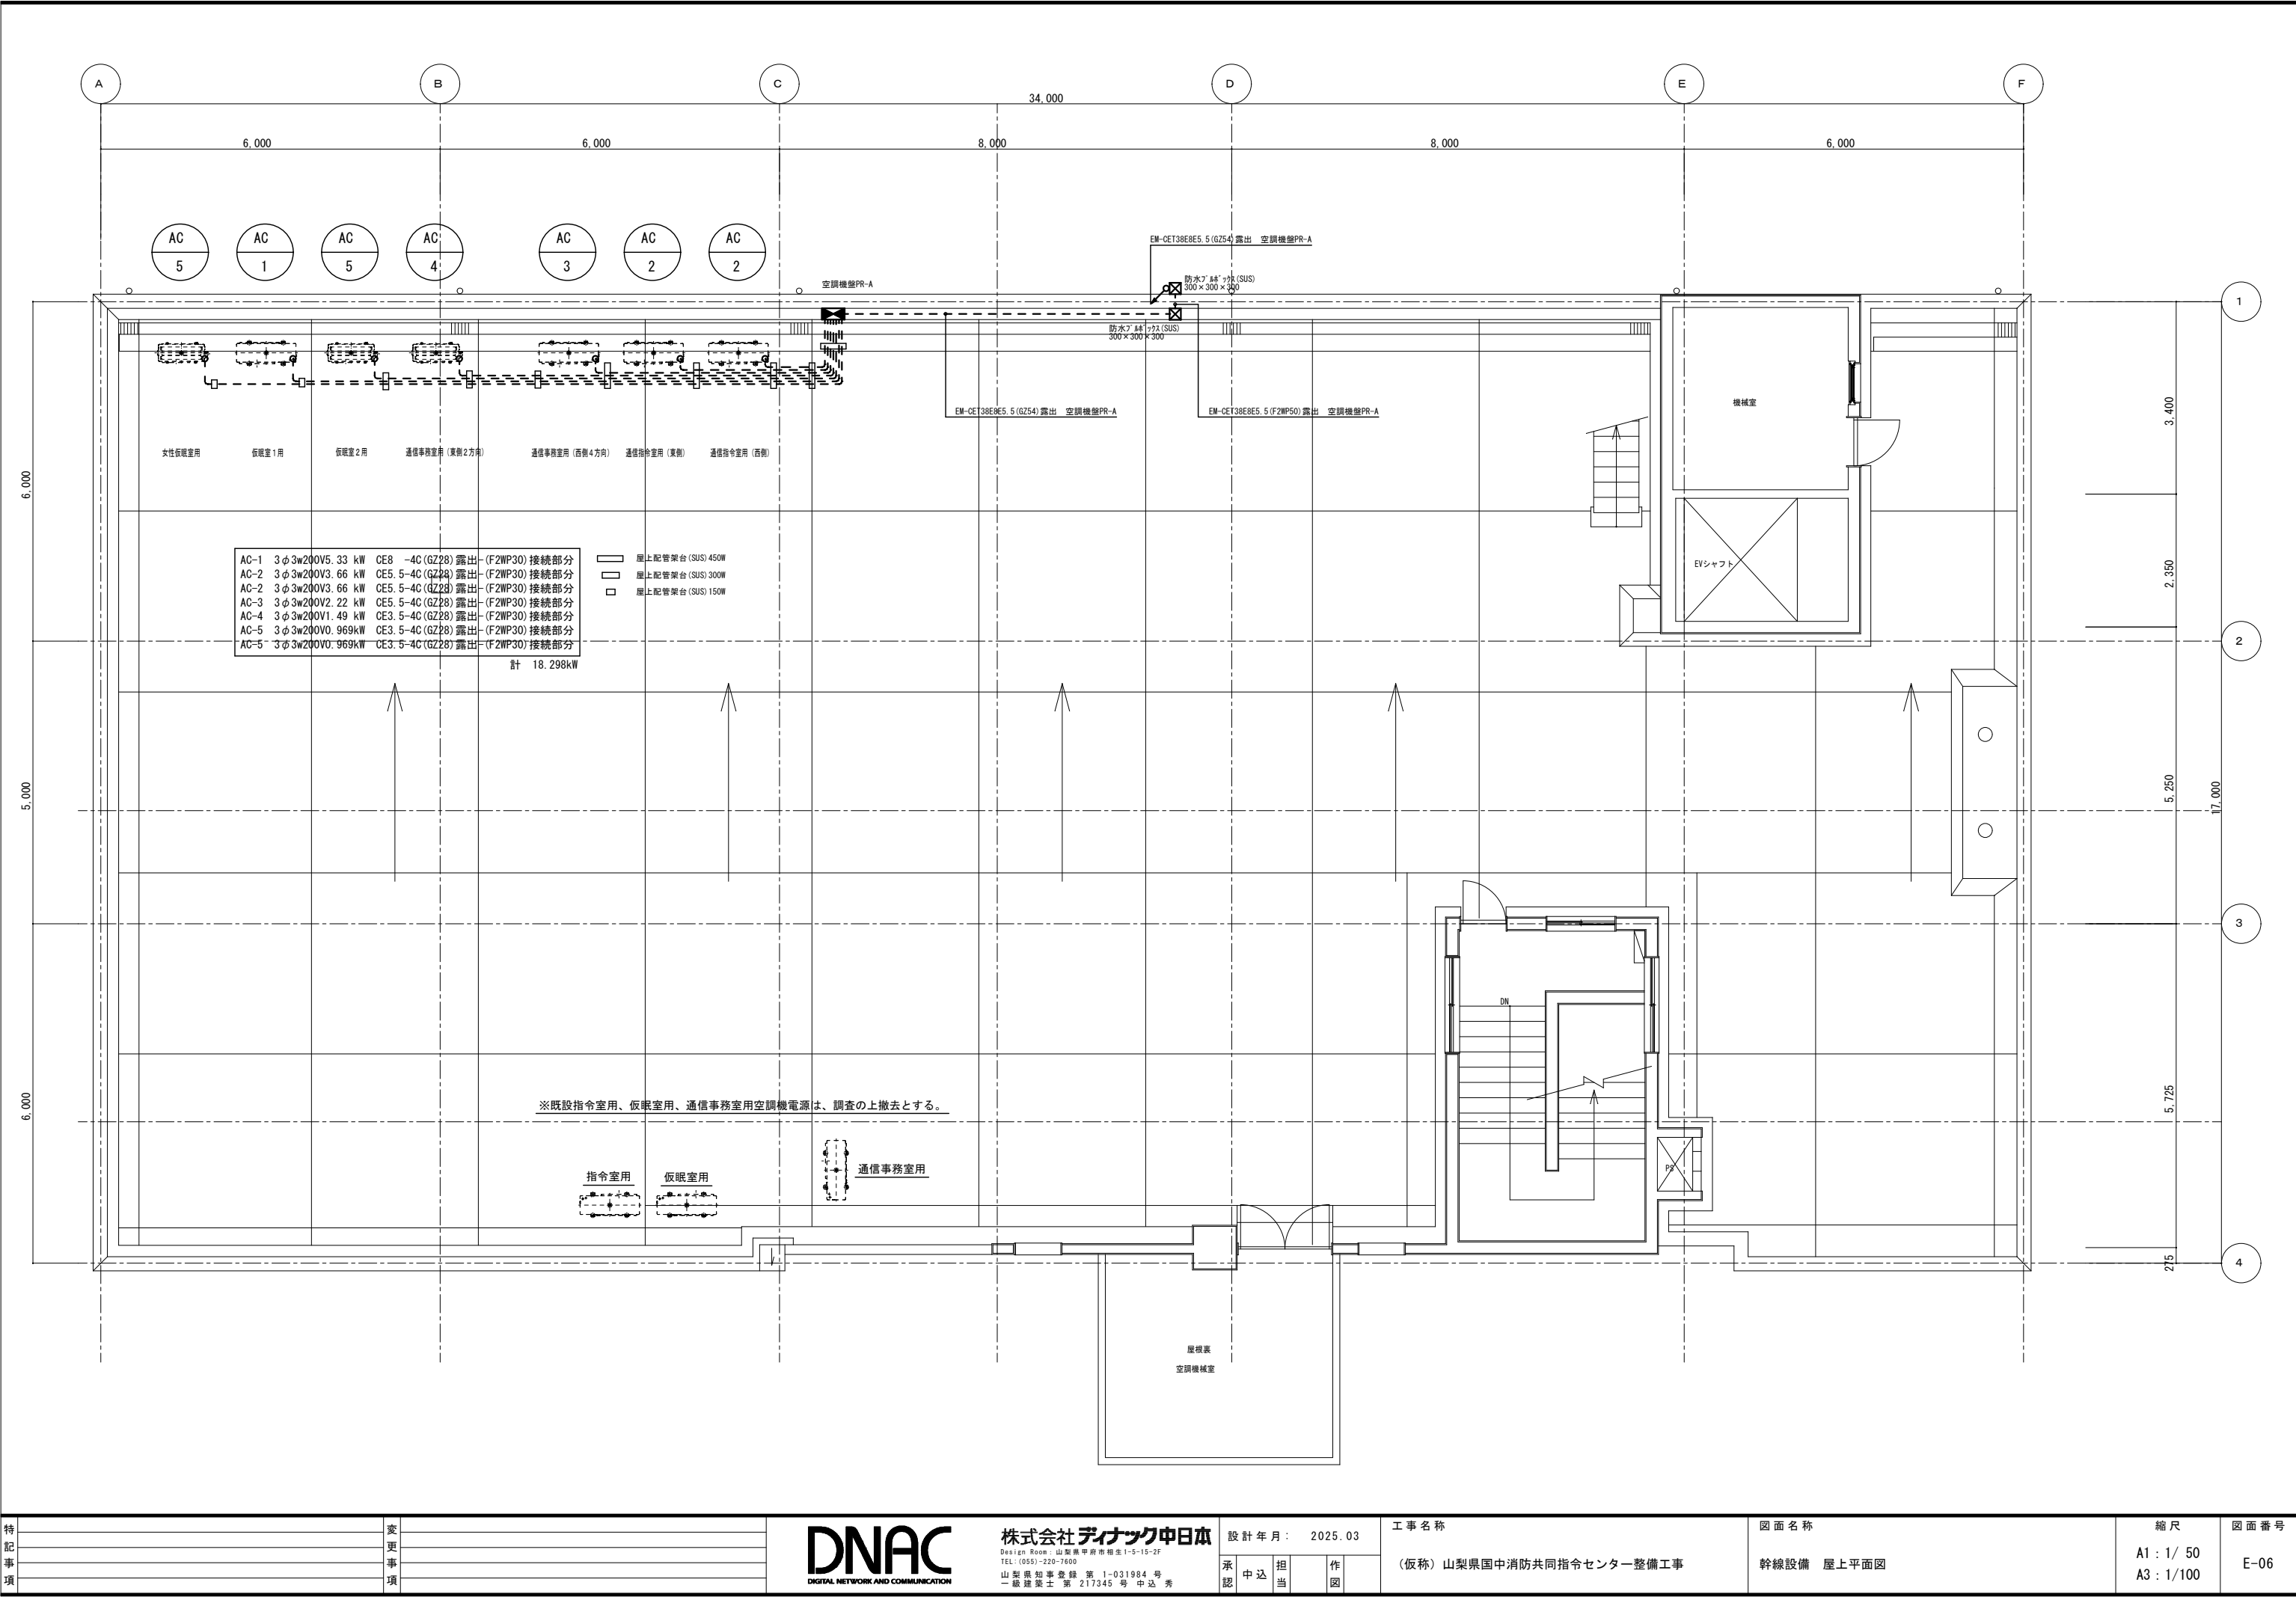

特 記 事 項	変	
	更	
	事	
	項	



株式会社 **ディナック** 中日本
Design Room : 山梨県甲府市箱生1-5-15-2F
TEL : (055)-220-7600
山梨県知事登録 第 1-031984 号
一級建築士 第 217345 号 中込 秀


設計年月： 2025.03

承認	中込	担当	作図
----	----	----	----

工事名称
(仮称) 山梨県国中消防共同指令センター整備工事

図面名称
幹線設備 屋上平面図

縮尺	図面番号
A1 : 1/ 50	E-06
A3 : 1/100	

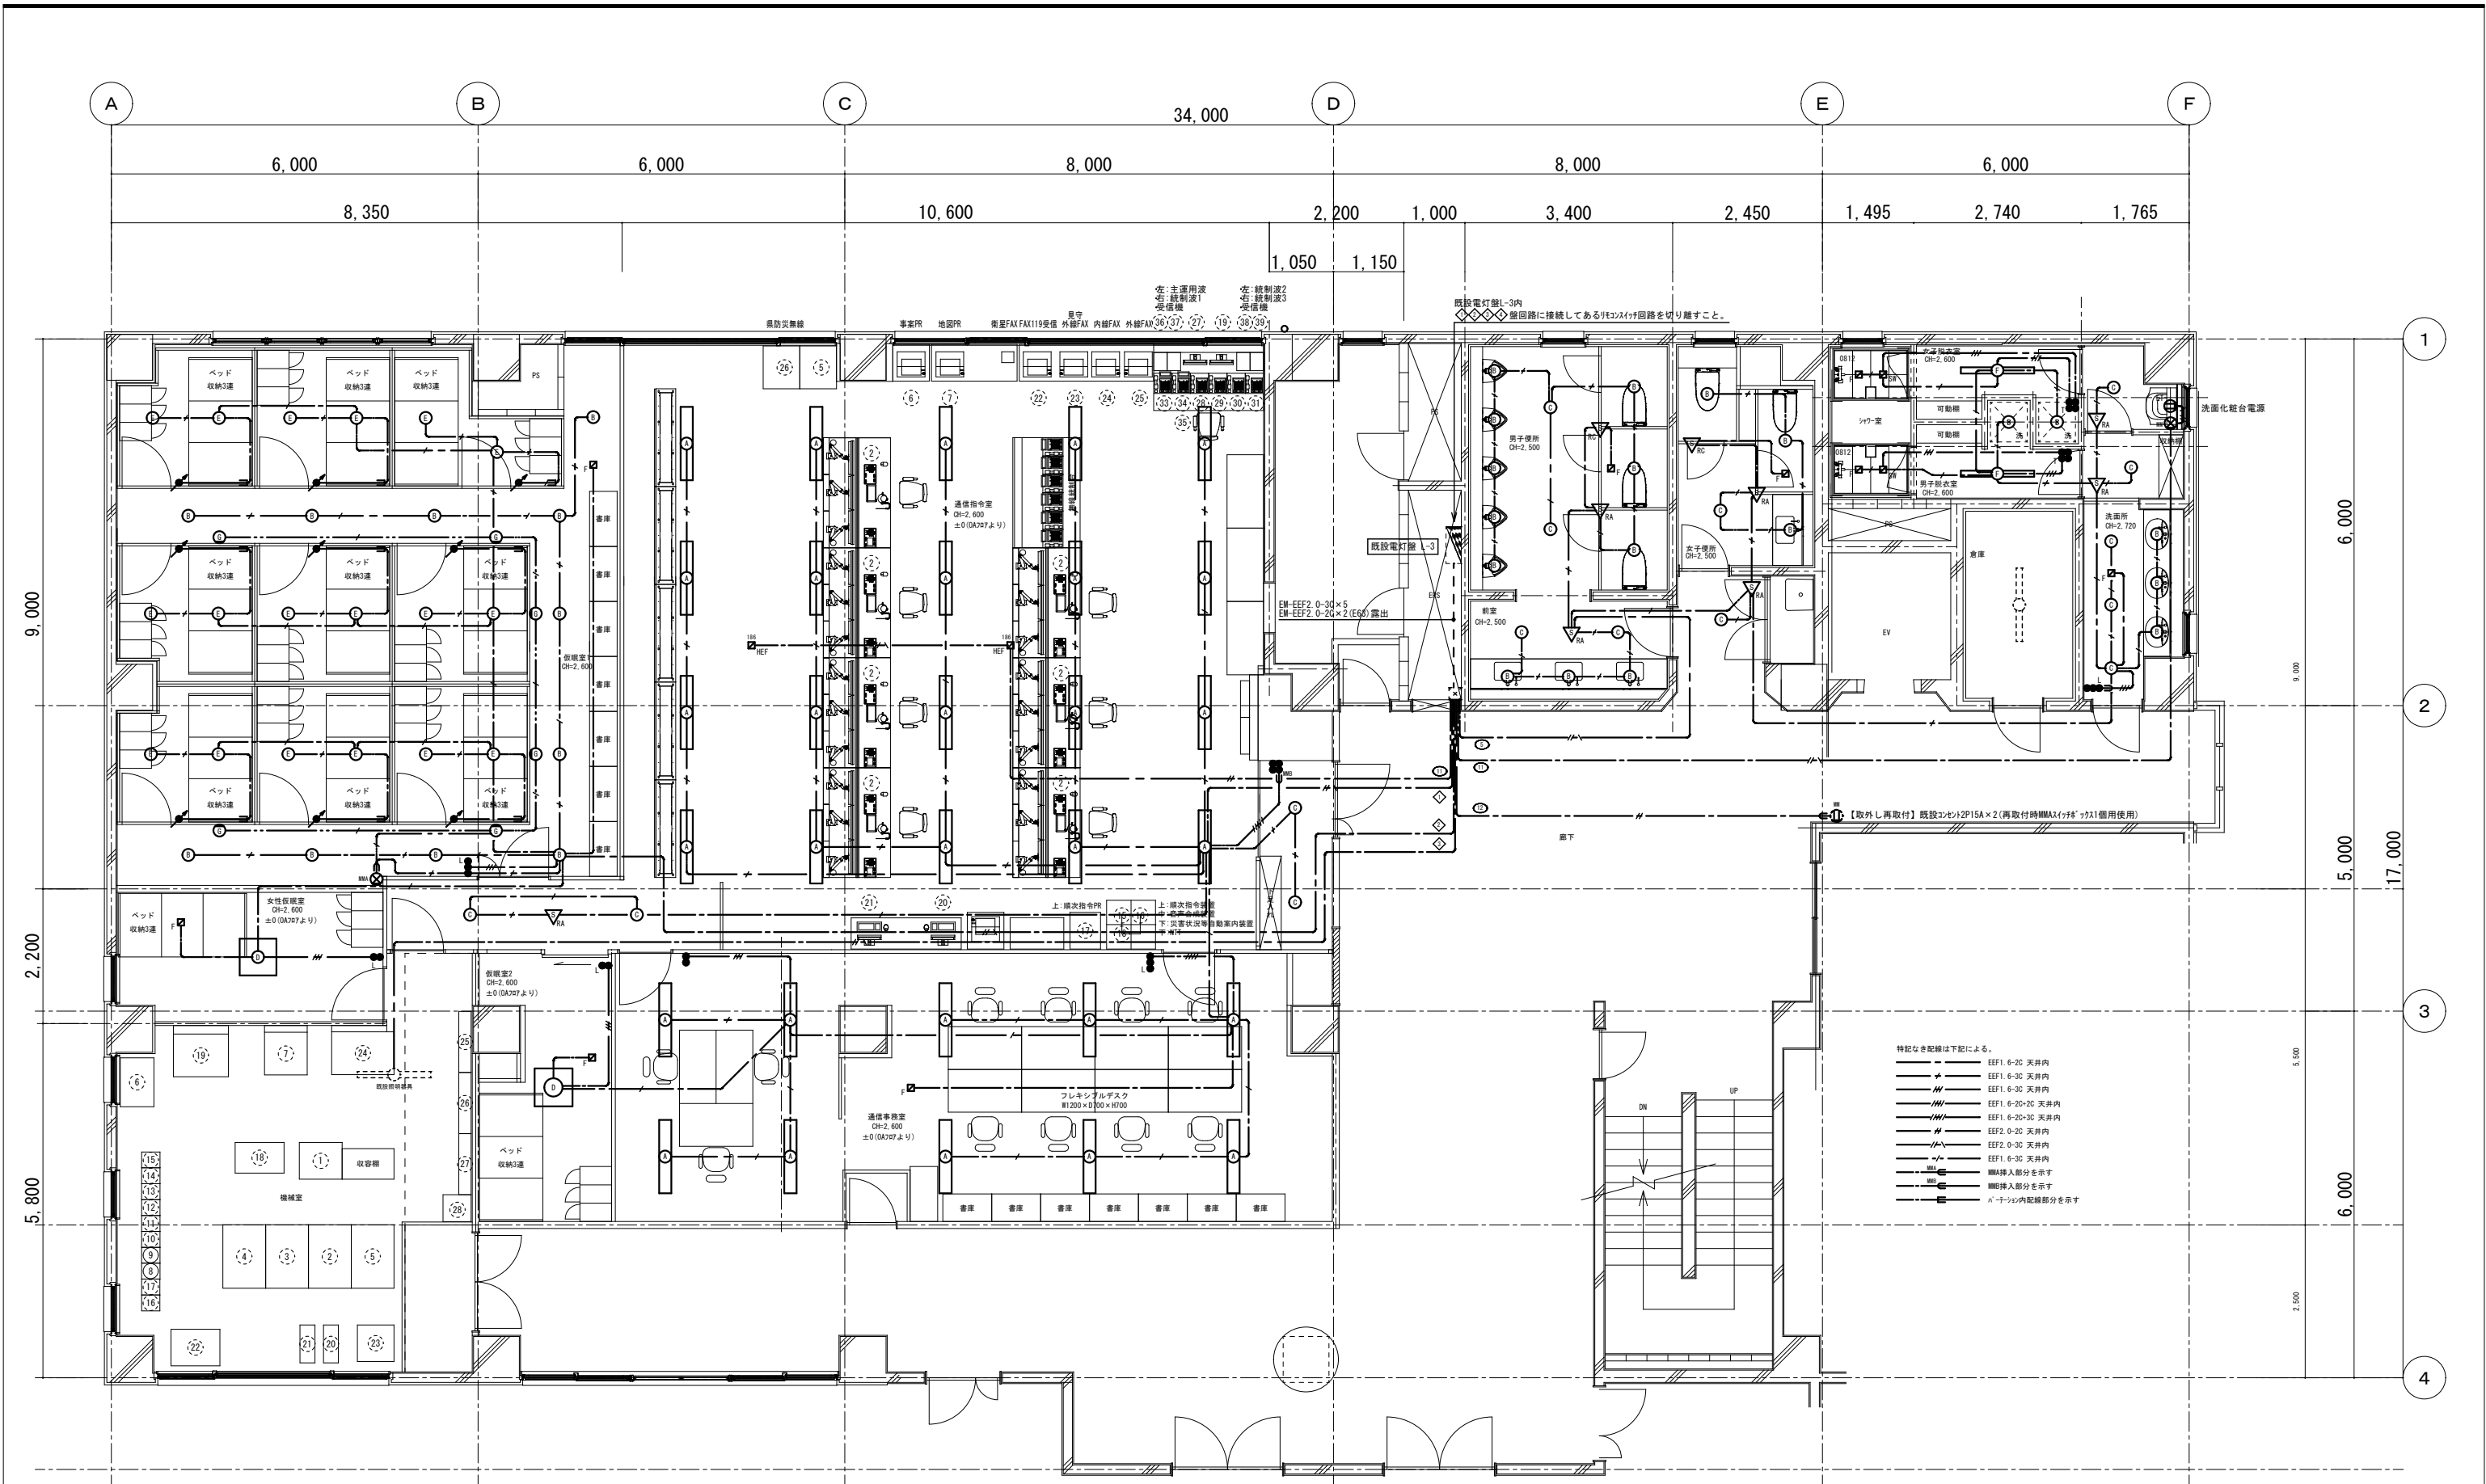

3階平面図 S=1/50

特 記 事 項	変 更 事 項



株式会社 **ディナック** 中日本
Design Room : 山梨県甲府市南生1-5-15-2F
TEL : (055) 220-7600
山梨県知事登録 第 1-031984 号
一級建築士 第 217345 号 中込 秀


設計年月 :	2025.03
承認	中込 担当 作図

工事名称
(仮称) 山梨県中消防共同指令センター整備工事

図面名称
電灯設備 3階平面図

縮尺
A1 : 1/ 50
A3 : 1/100


図面番号
E-07

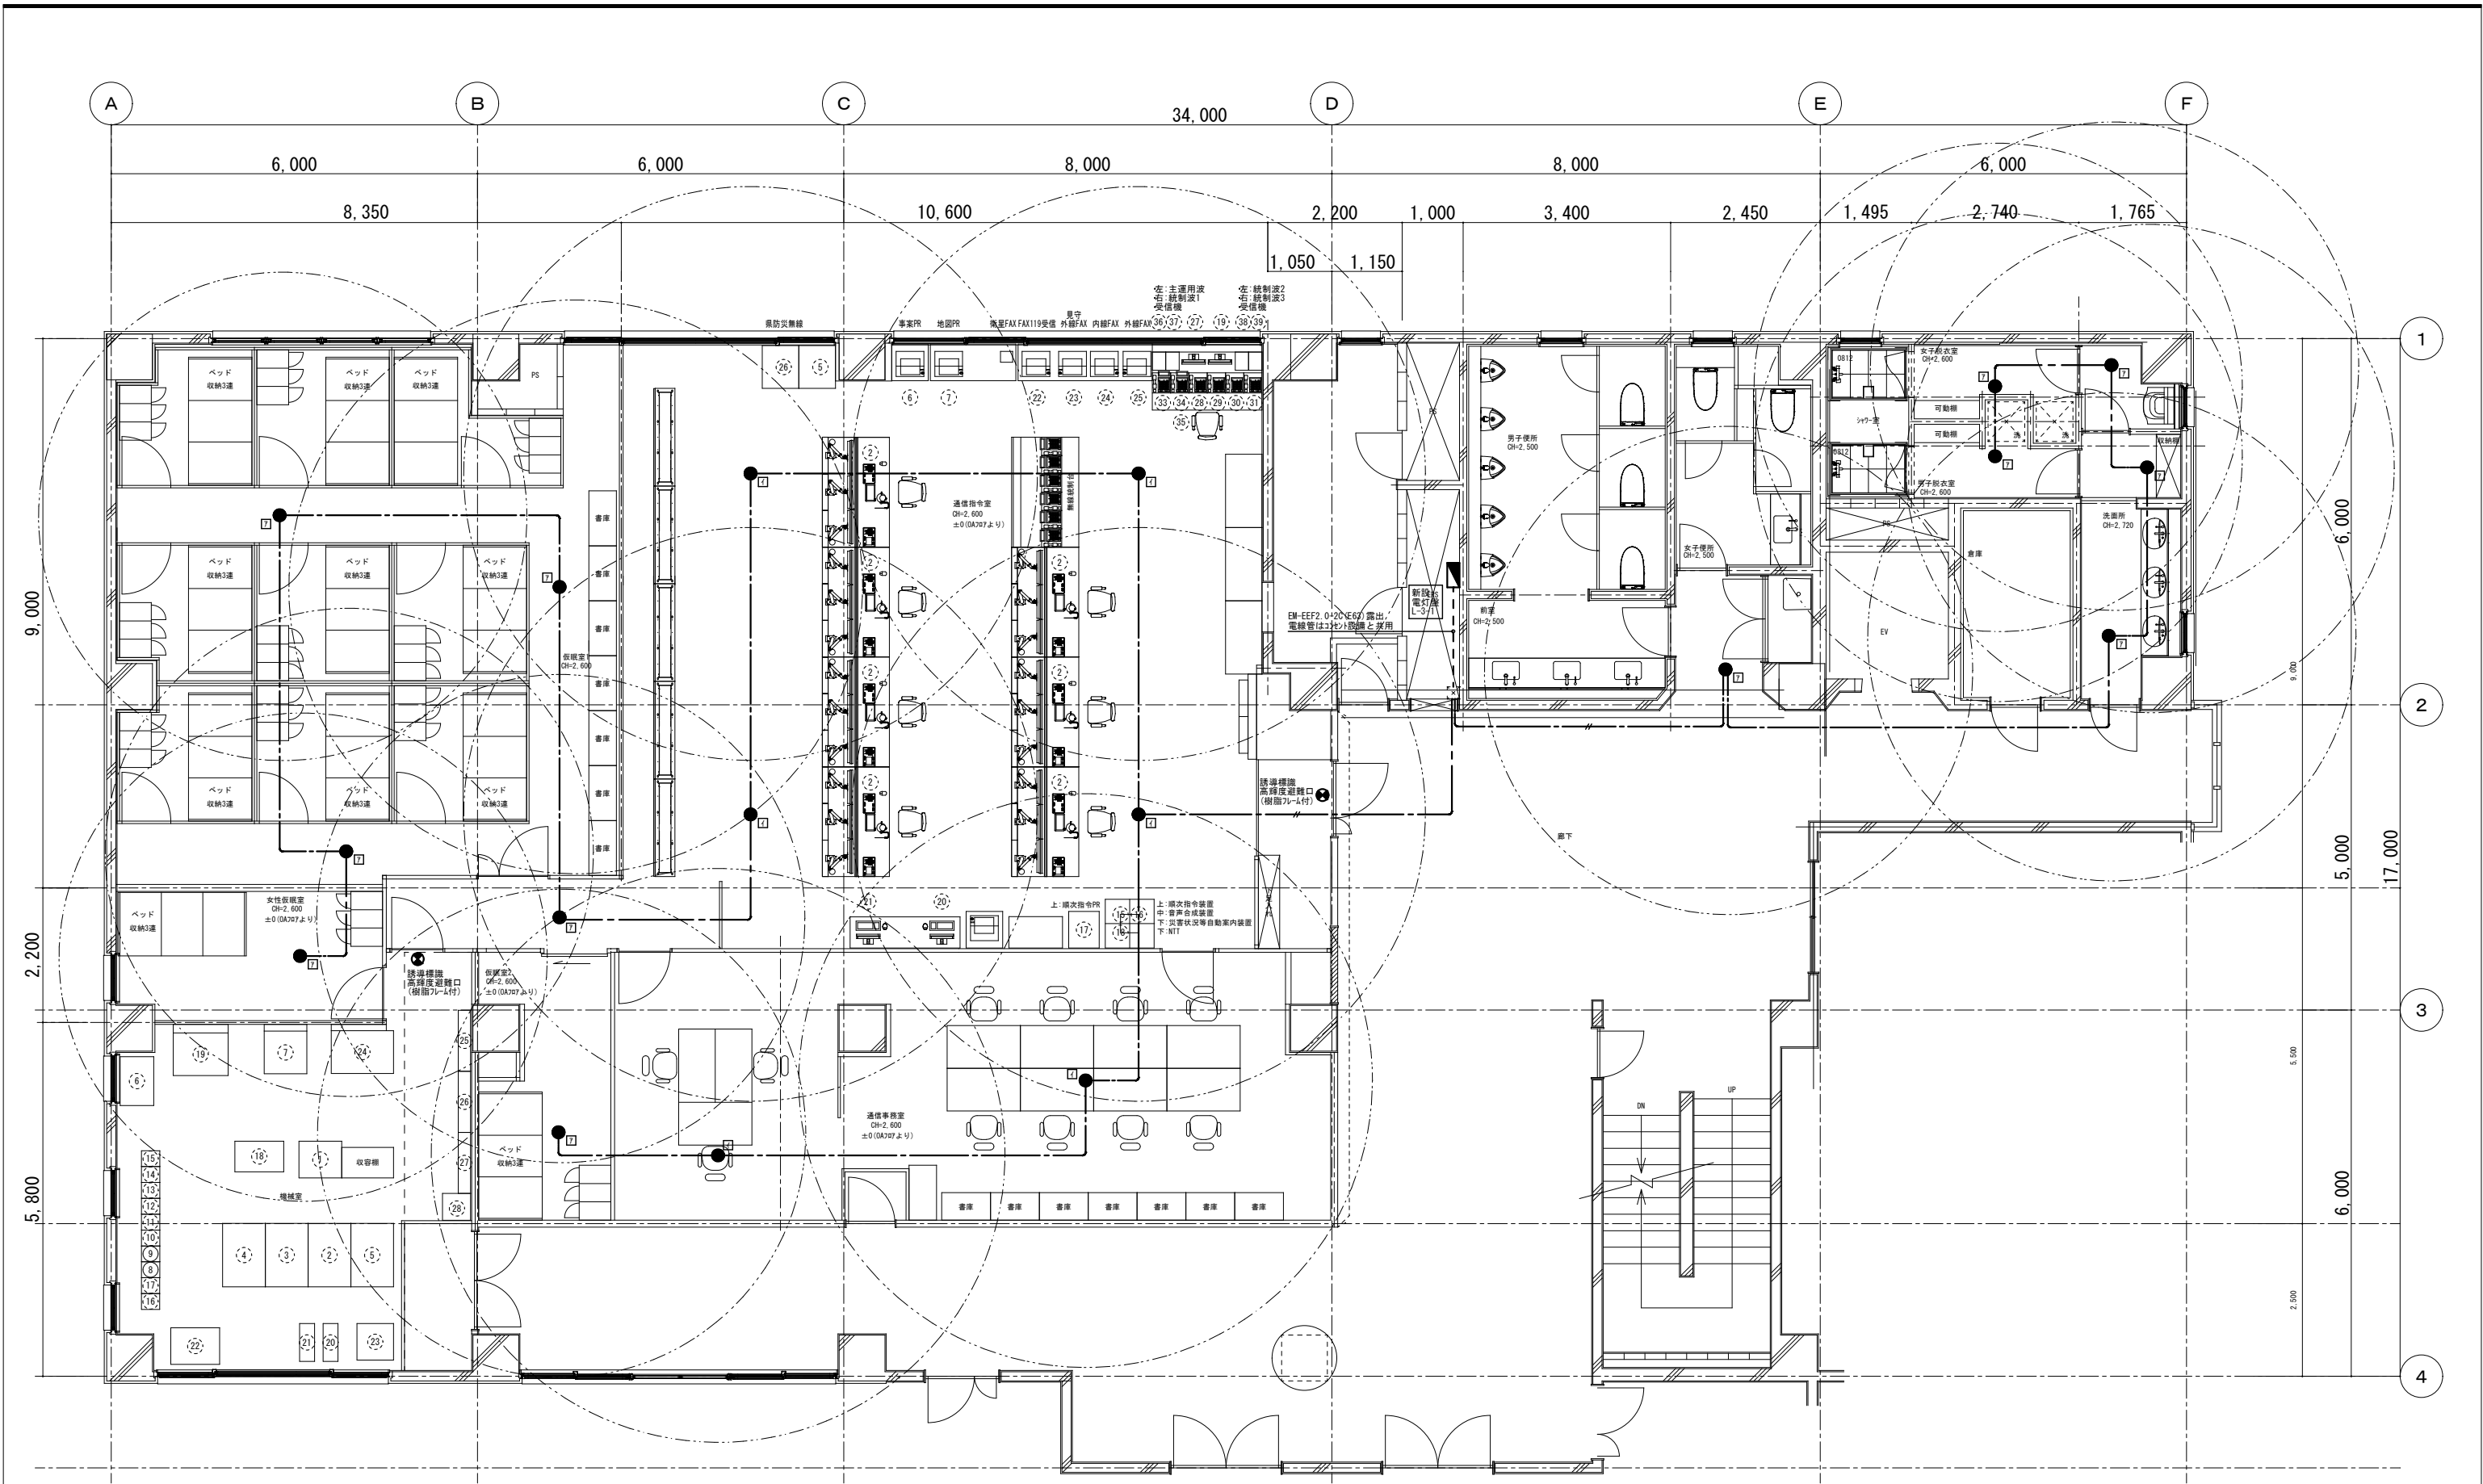

3階平面図 S=1/50

特記なき配線は下記による。
— EEF1 6-20 天井内
— EEF2 0-20 天井内

特 記 事 項	変 更 事 項	DNAC DIGITAL NETWORK AND COMMUNICATION	株式会社 ディナック 中日本 Design Room : 山梨県甲府市箱生1-5-15-2F TEL: (055)-220-7600 山梨県知事登録 第 1-031984 号 一級建築士 第 217345 号 中込 秀	設計年月: 2025.03				工事名称 (仮称) 山梨県国中消防共同指令センター整備工事	図面名称 非常照明・誘導灯設備 3階平面図	縮尺 A1: 1/ 50 A3: 1/100	図面番号 E-08
				承認	中込	担当	作図				

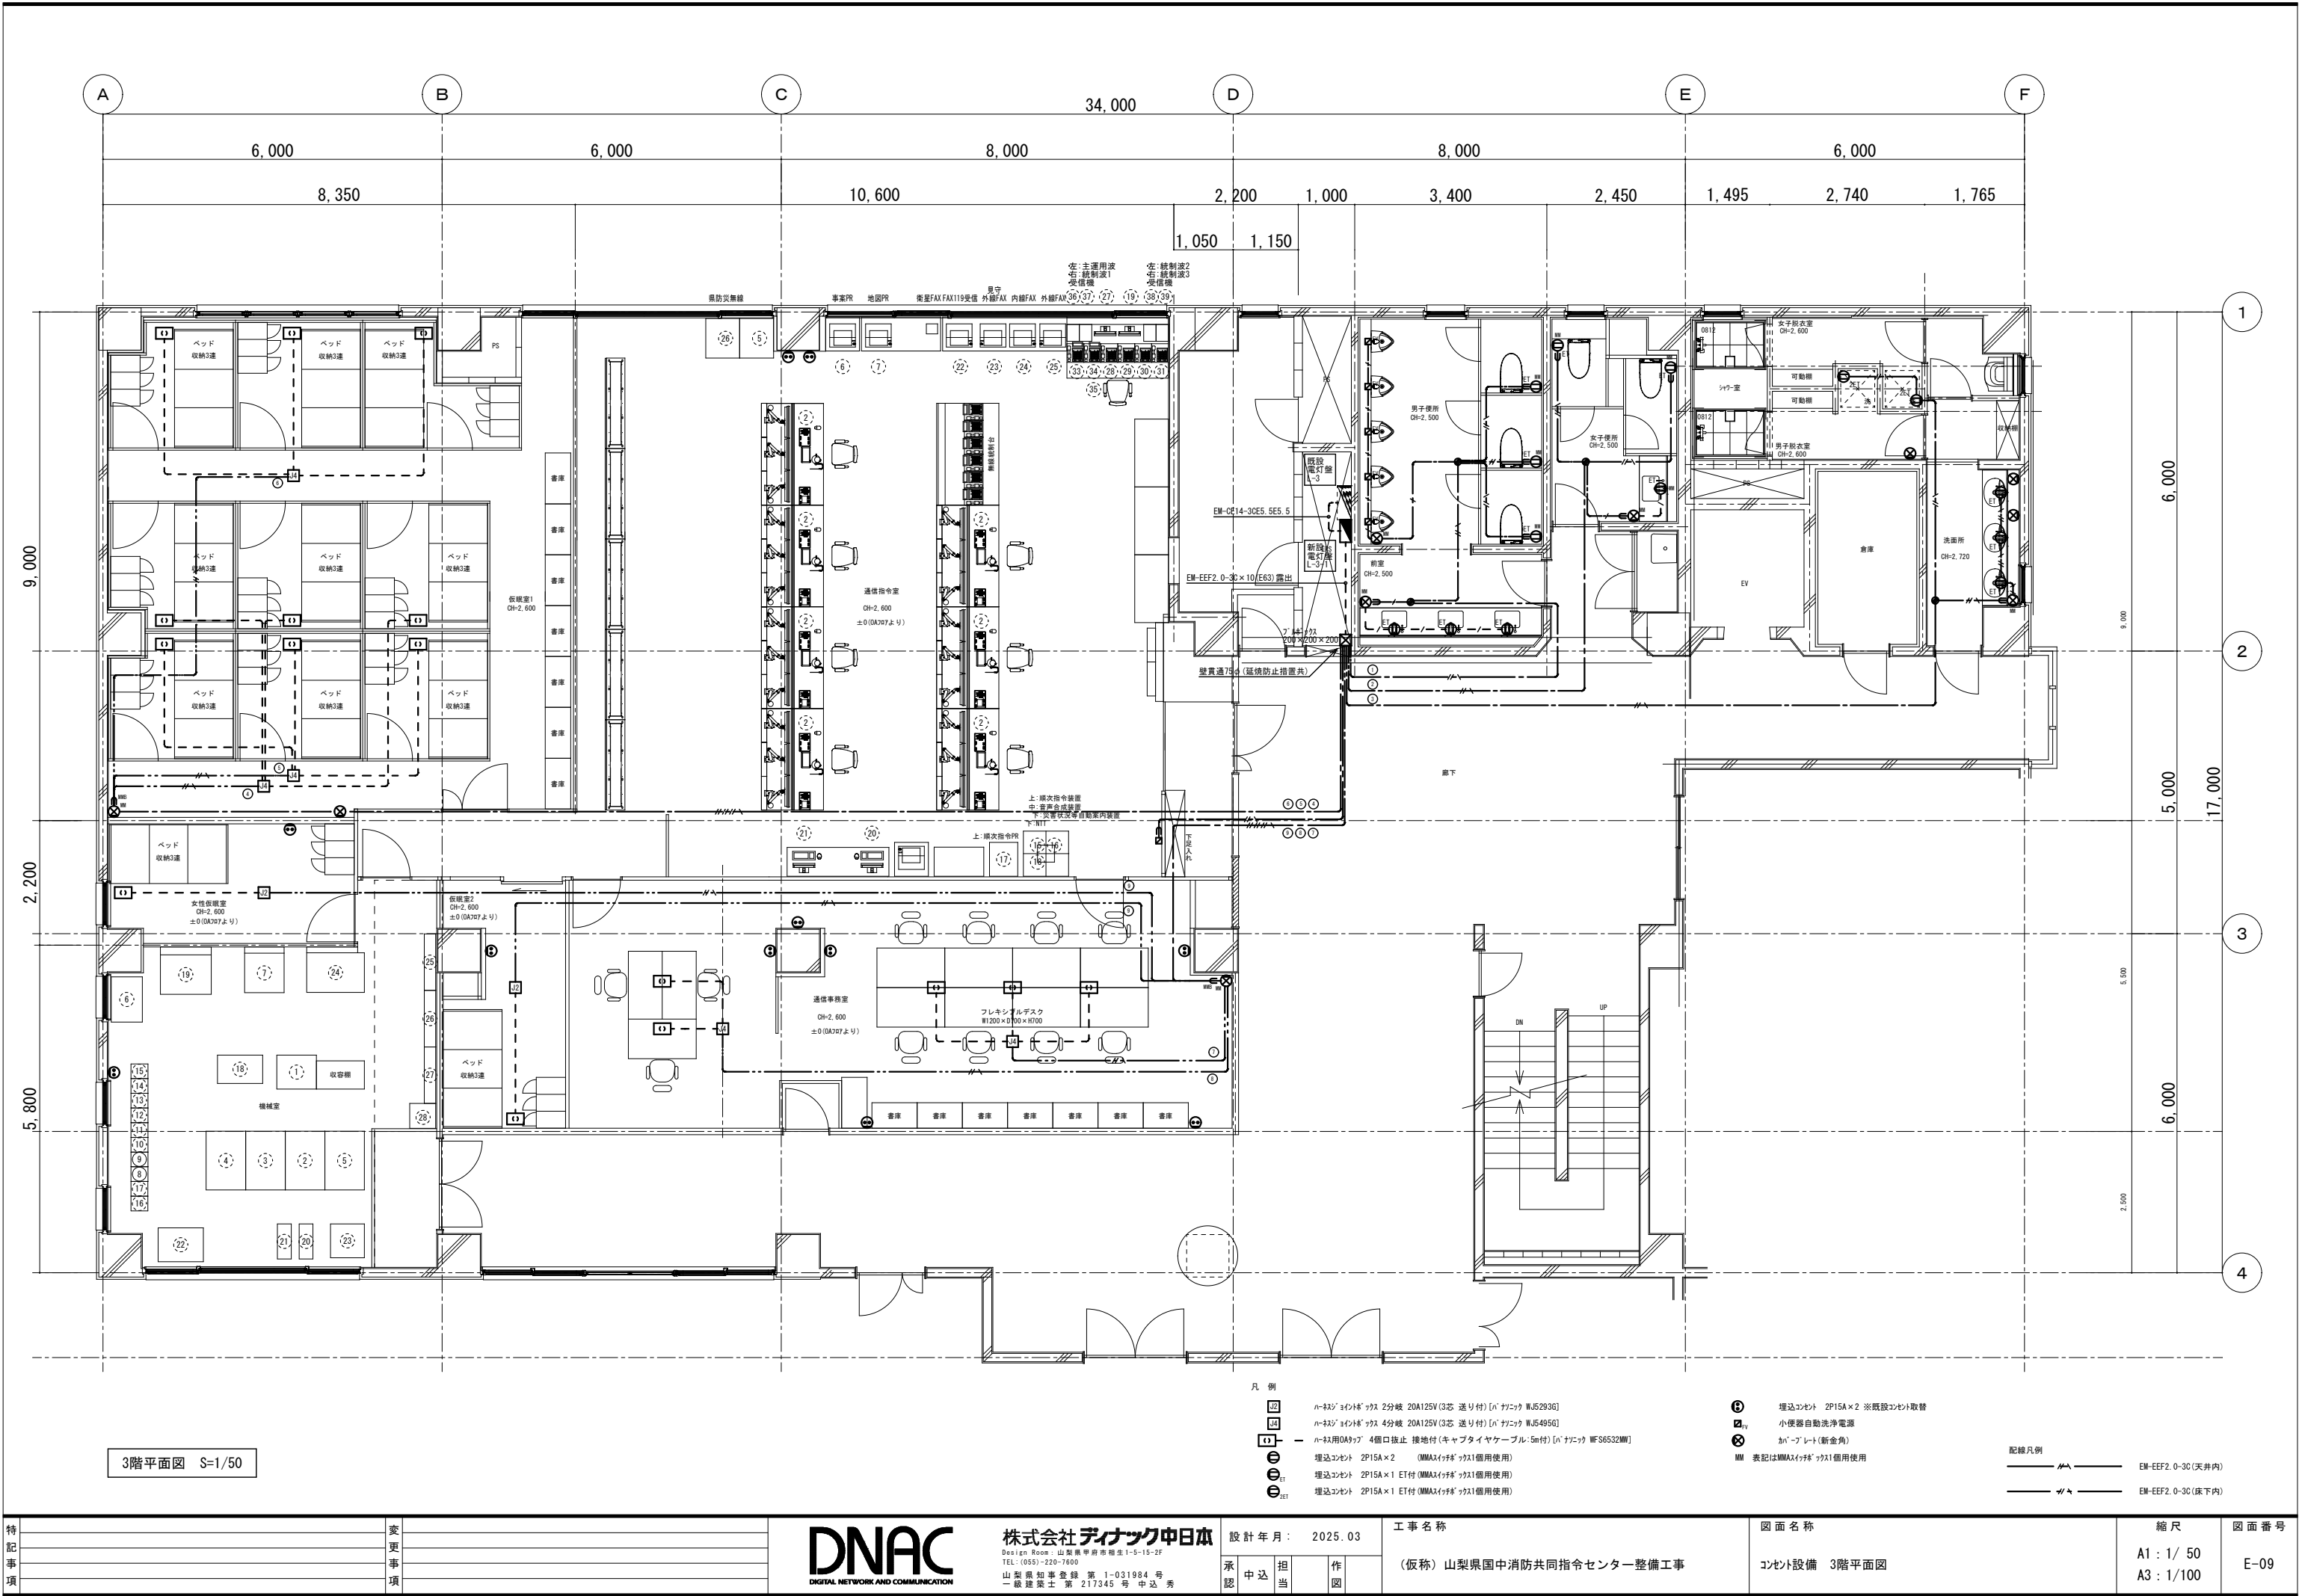

特記事項	変更事項



株式会社 **ディナック** 中日本
Design Room: 山梨県甲府市箱生1-5-15-2F
TEL: (055) 220-7600
山梨県知事登録 第1-031984号
一級建築士 第217345号 中込 秀


設計年月:	2025.03
承認	中込 担当 作図

工事名称
(仮称) 山梨県山中消防共同指令センター整備工事

図面名称
コンセント設備 3階平面図


縮尺
A1: 1/50
A3: 1/100

図面番号
E-09

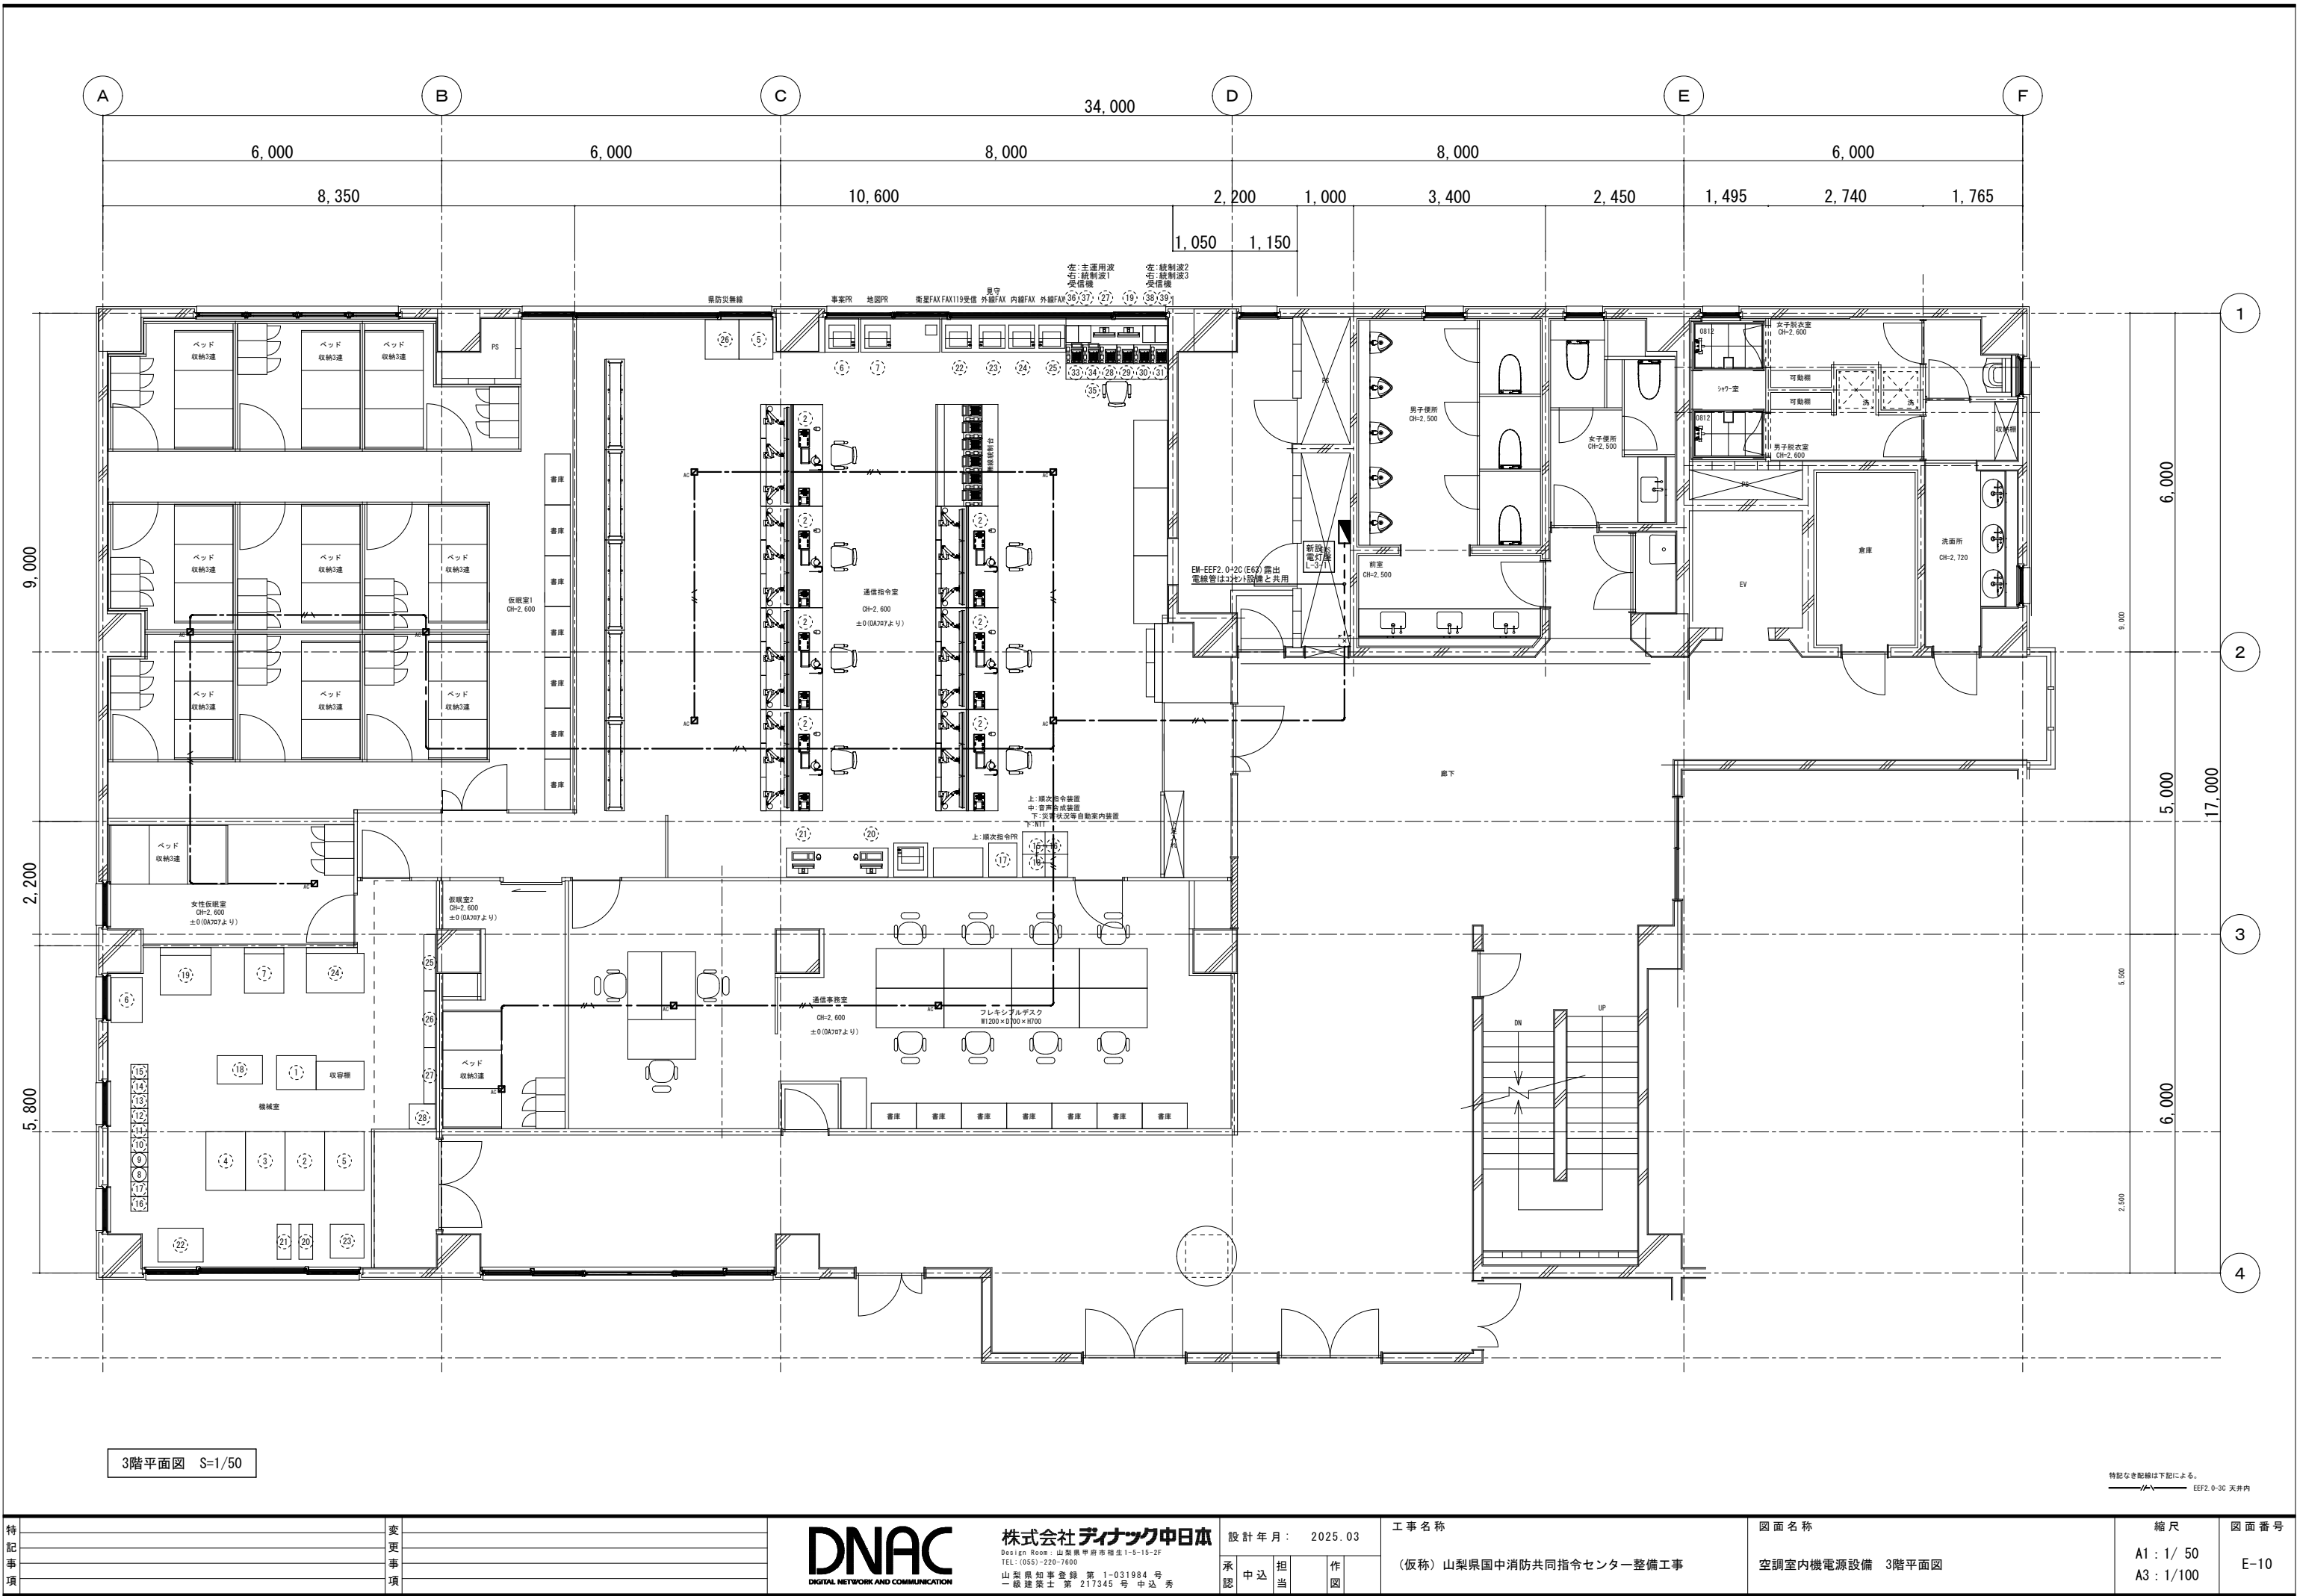


特 記 事 項	変 更 事 項	DNAC DIGITAL NETWORK AND COMMUNICATION 株式会社 ディナック 中日本 Design Room : 山梨県甲府市箱生1-5-15-2F TEL: (055)-220-7600 山梨県知事登録 第 1-031984 号 一級建築士 第 217345 号 中込 秀	設計年月： 2025.03				工事名称 (仮称) 山梨県中消防共同指令センター整備工事	図面名称 空調室内機電源設備 3階平面図	縮尺 A1 : 1/ 50 A3 : 1/100	図面番号 E-10
			承認	中込	担当	作図				

特記なき配線は下記による。
EEF2.0-3C 天井内

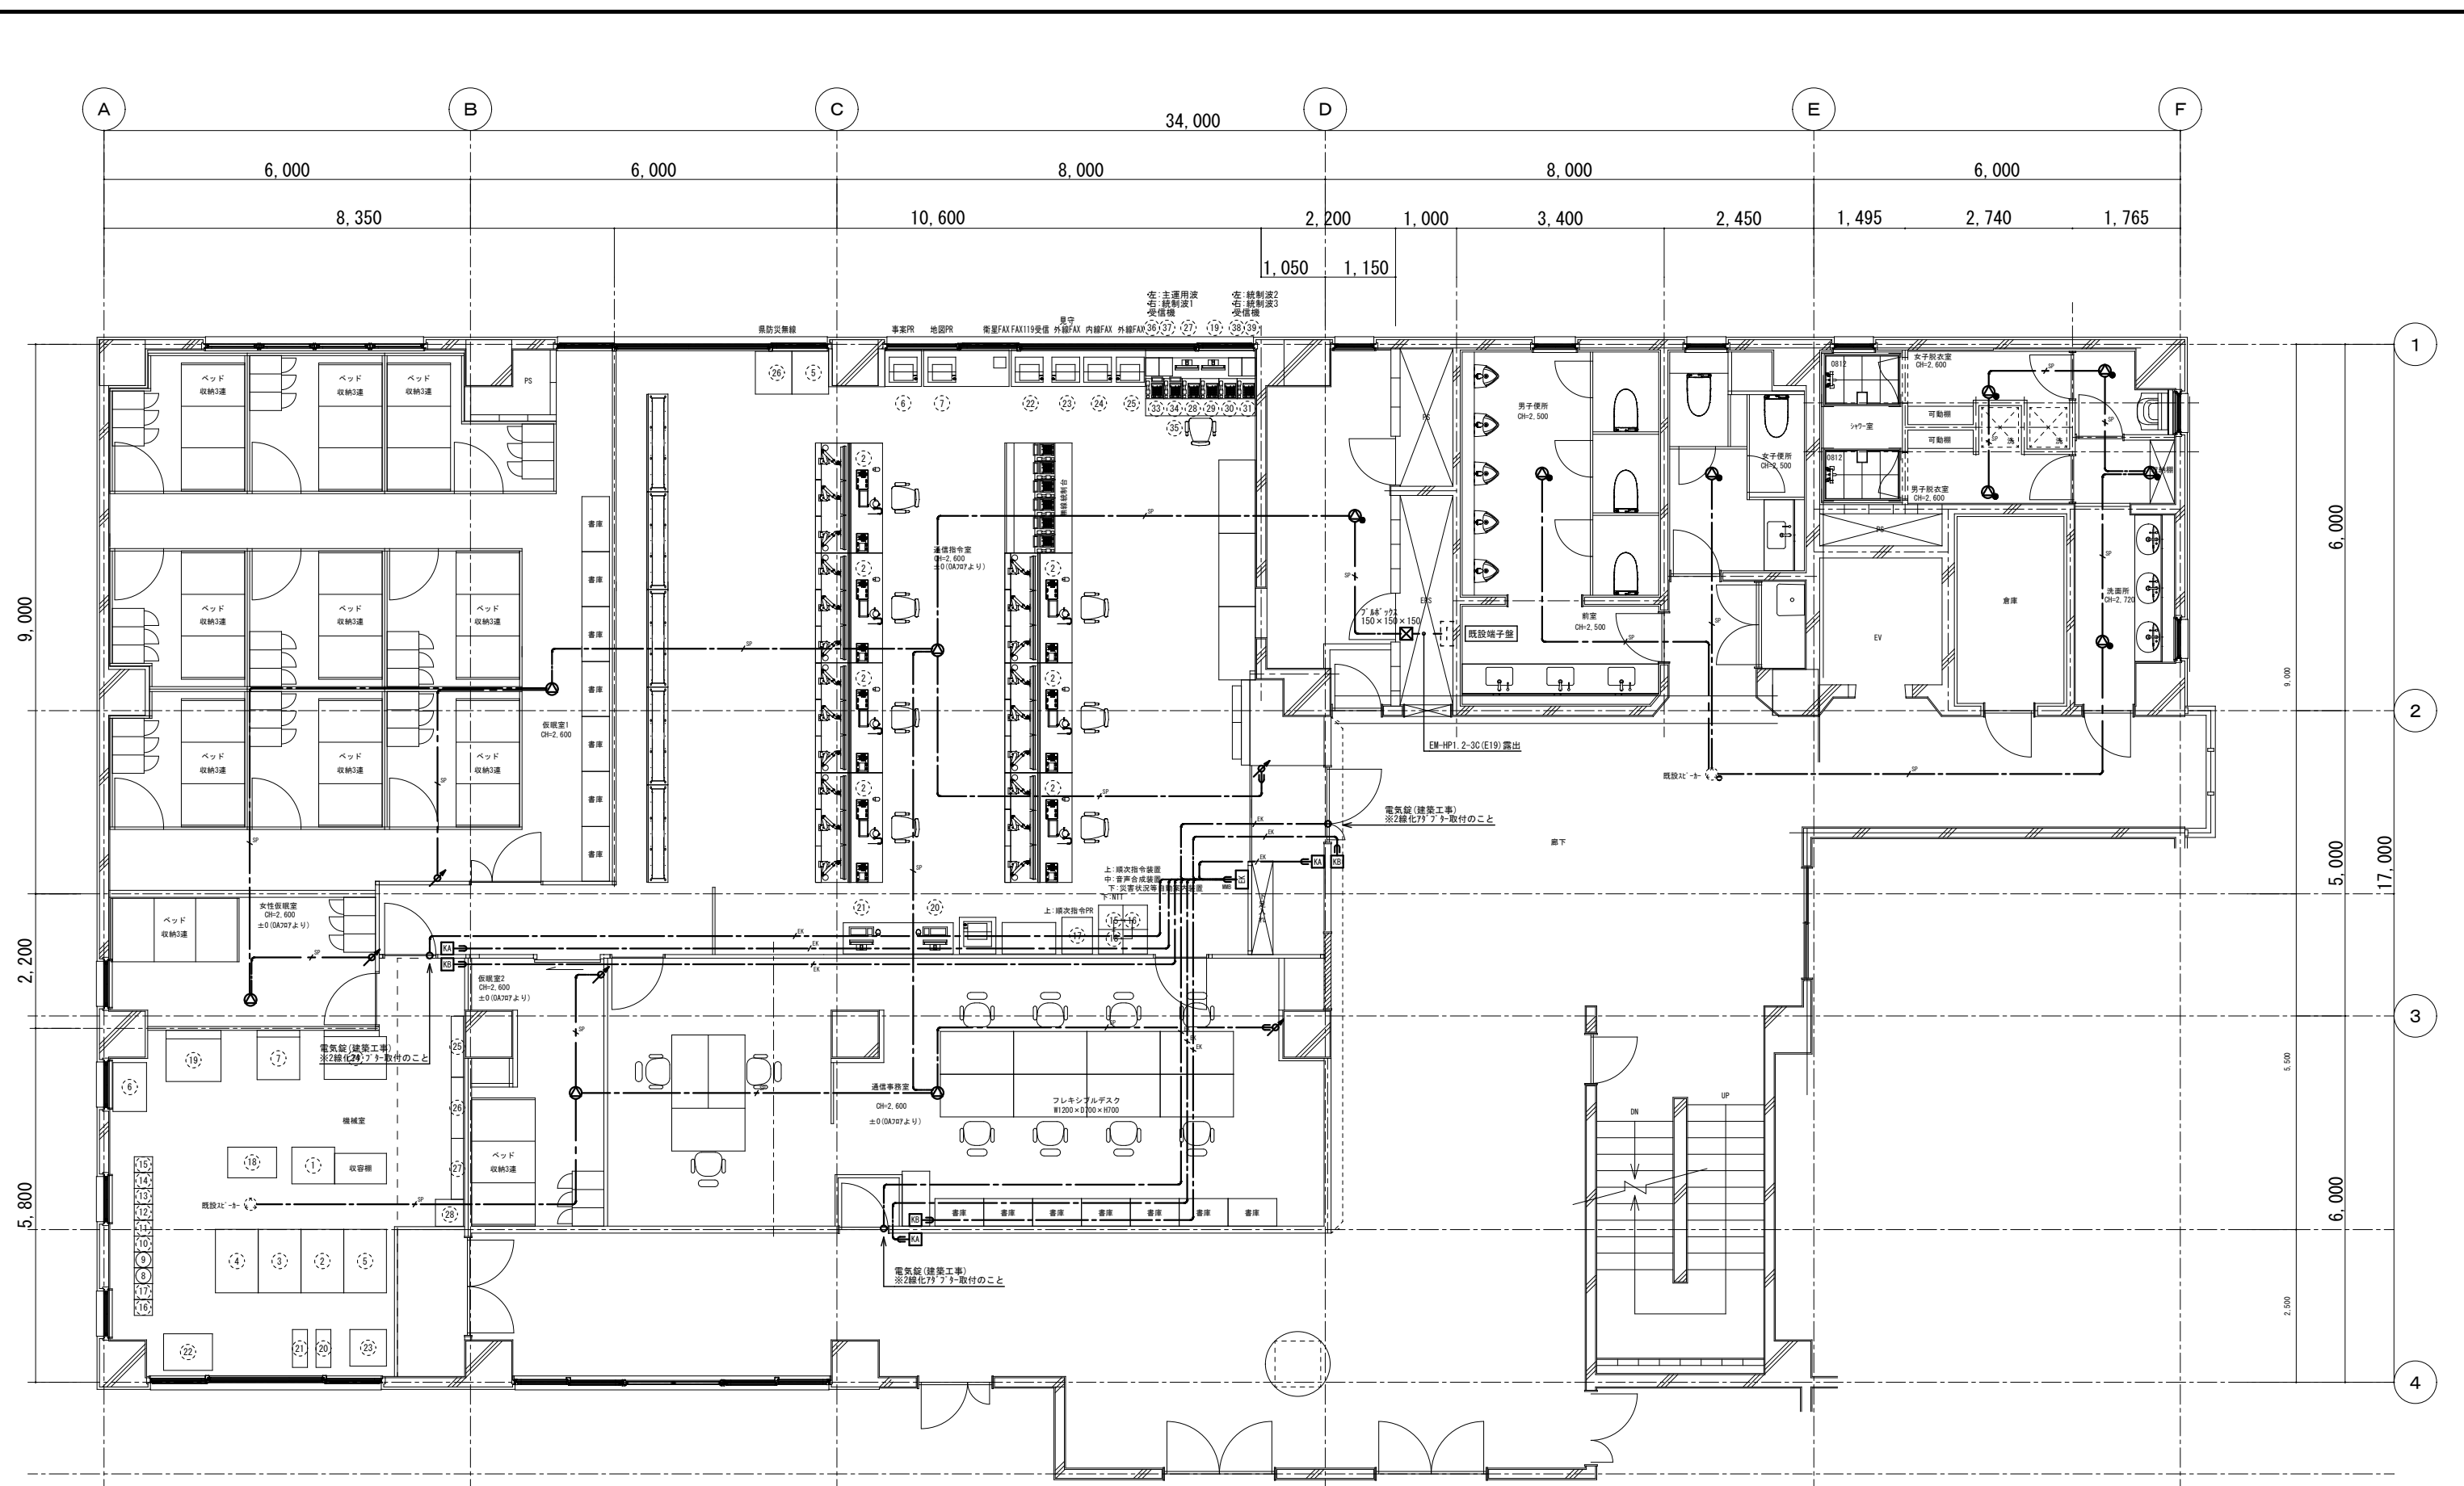

特 記 事 項	変 更 事 項	 株式会社 ディナック 中日本 Design Room : 山梨県甲府市相生1-5-15-2F TEL: (055)-220-7600 山梨県知事登録 第 1-031984 号 一級建築士 第 217345 号 中込 秀	設計年月: 2025.03				工事名称 (仮称) 山梨県国中消防共同指令センター整備工事	図面名称 放送設備 3階平面図	縮尺 A1: 1/ 50 A3: 1/100	図面番号 E-11
			承認	中込	担当	作図				

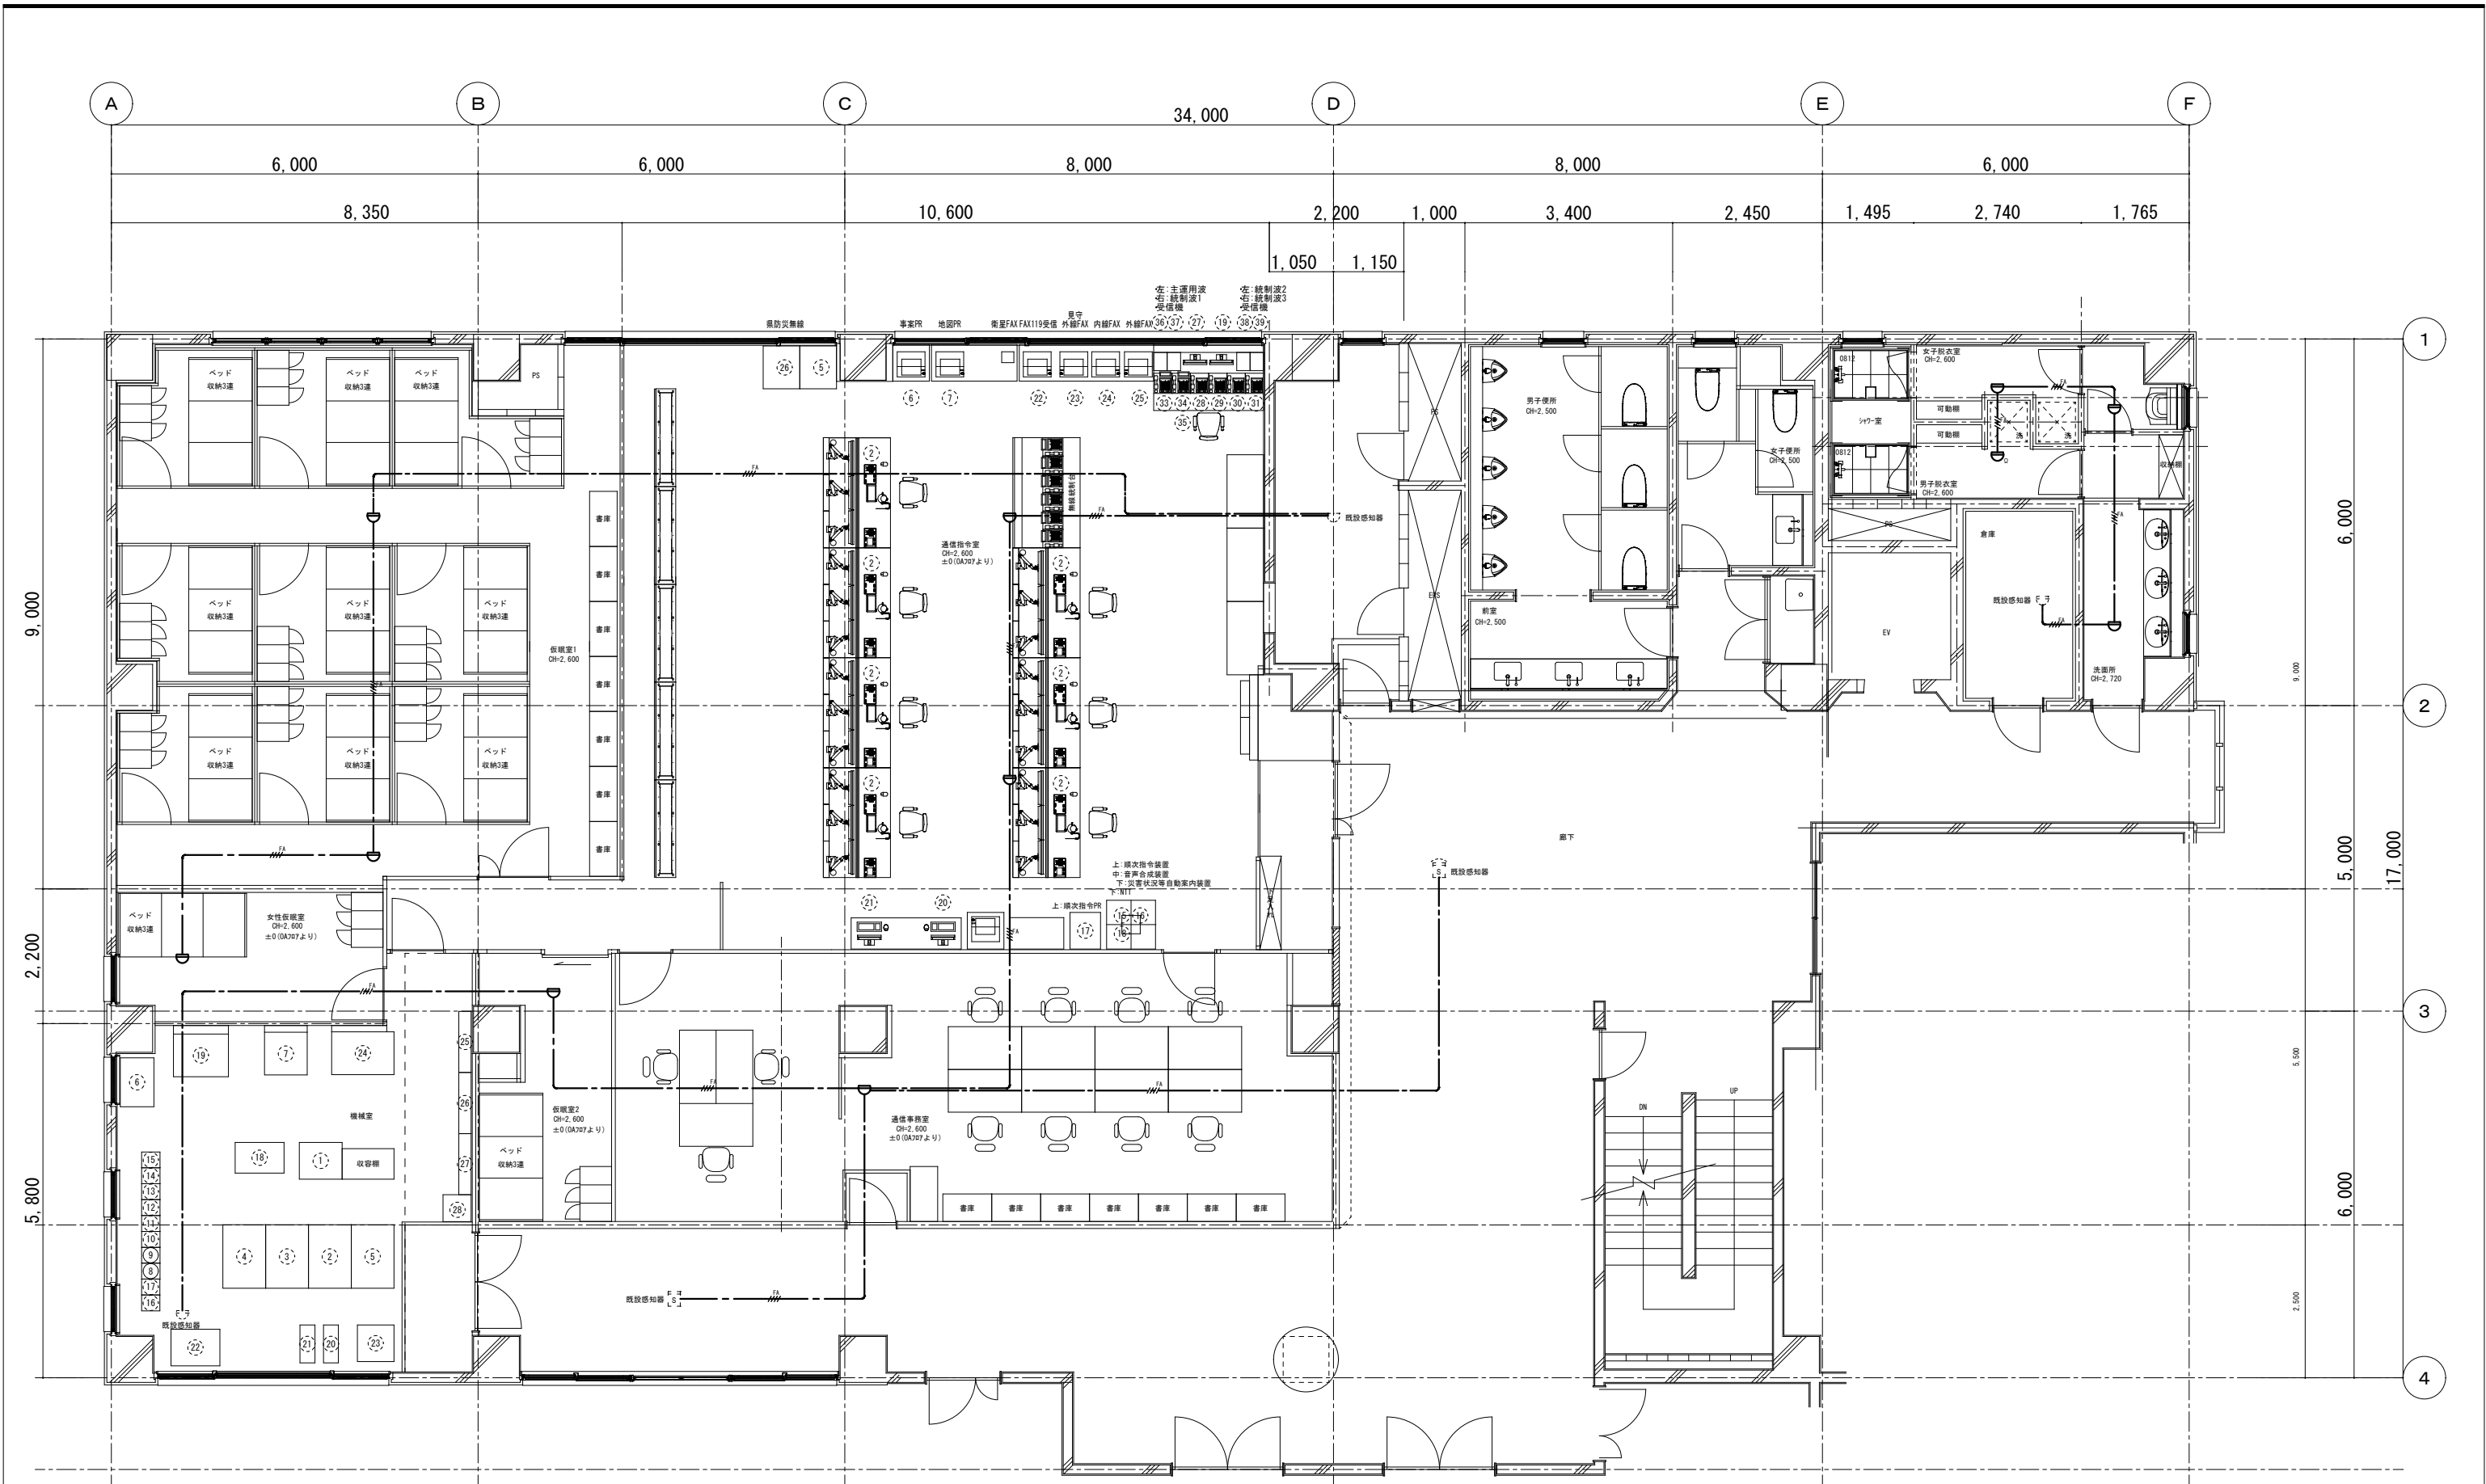

3階平面図 S=1/50

特記なき配線は下記による。
— FA — AE0.9-2C 天井内
— FA — AE0.9-4C 天井内

特記事項	変更事項



株式会社 **ディナック** 中日本
Design Room : 山梨県甲府市箱生1-5-15-2F
TEL : (055)-220-7600
山梨県知事登録 第 1-031984 号
一級建築士 第 217345 号 中込 秀


設計年月 :	2025.03
承認	中込 担当 作図

工事名称
(仮称) 山梨県中消防共同指令センター整備工事

図面名称
自動火災報知設備 3階平面図

縮尺
A1 : 1/50
A3 : 1/100

図面番号
E-12

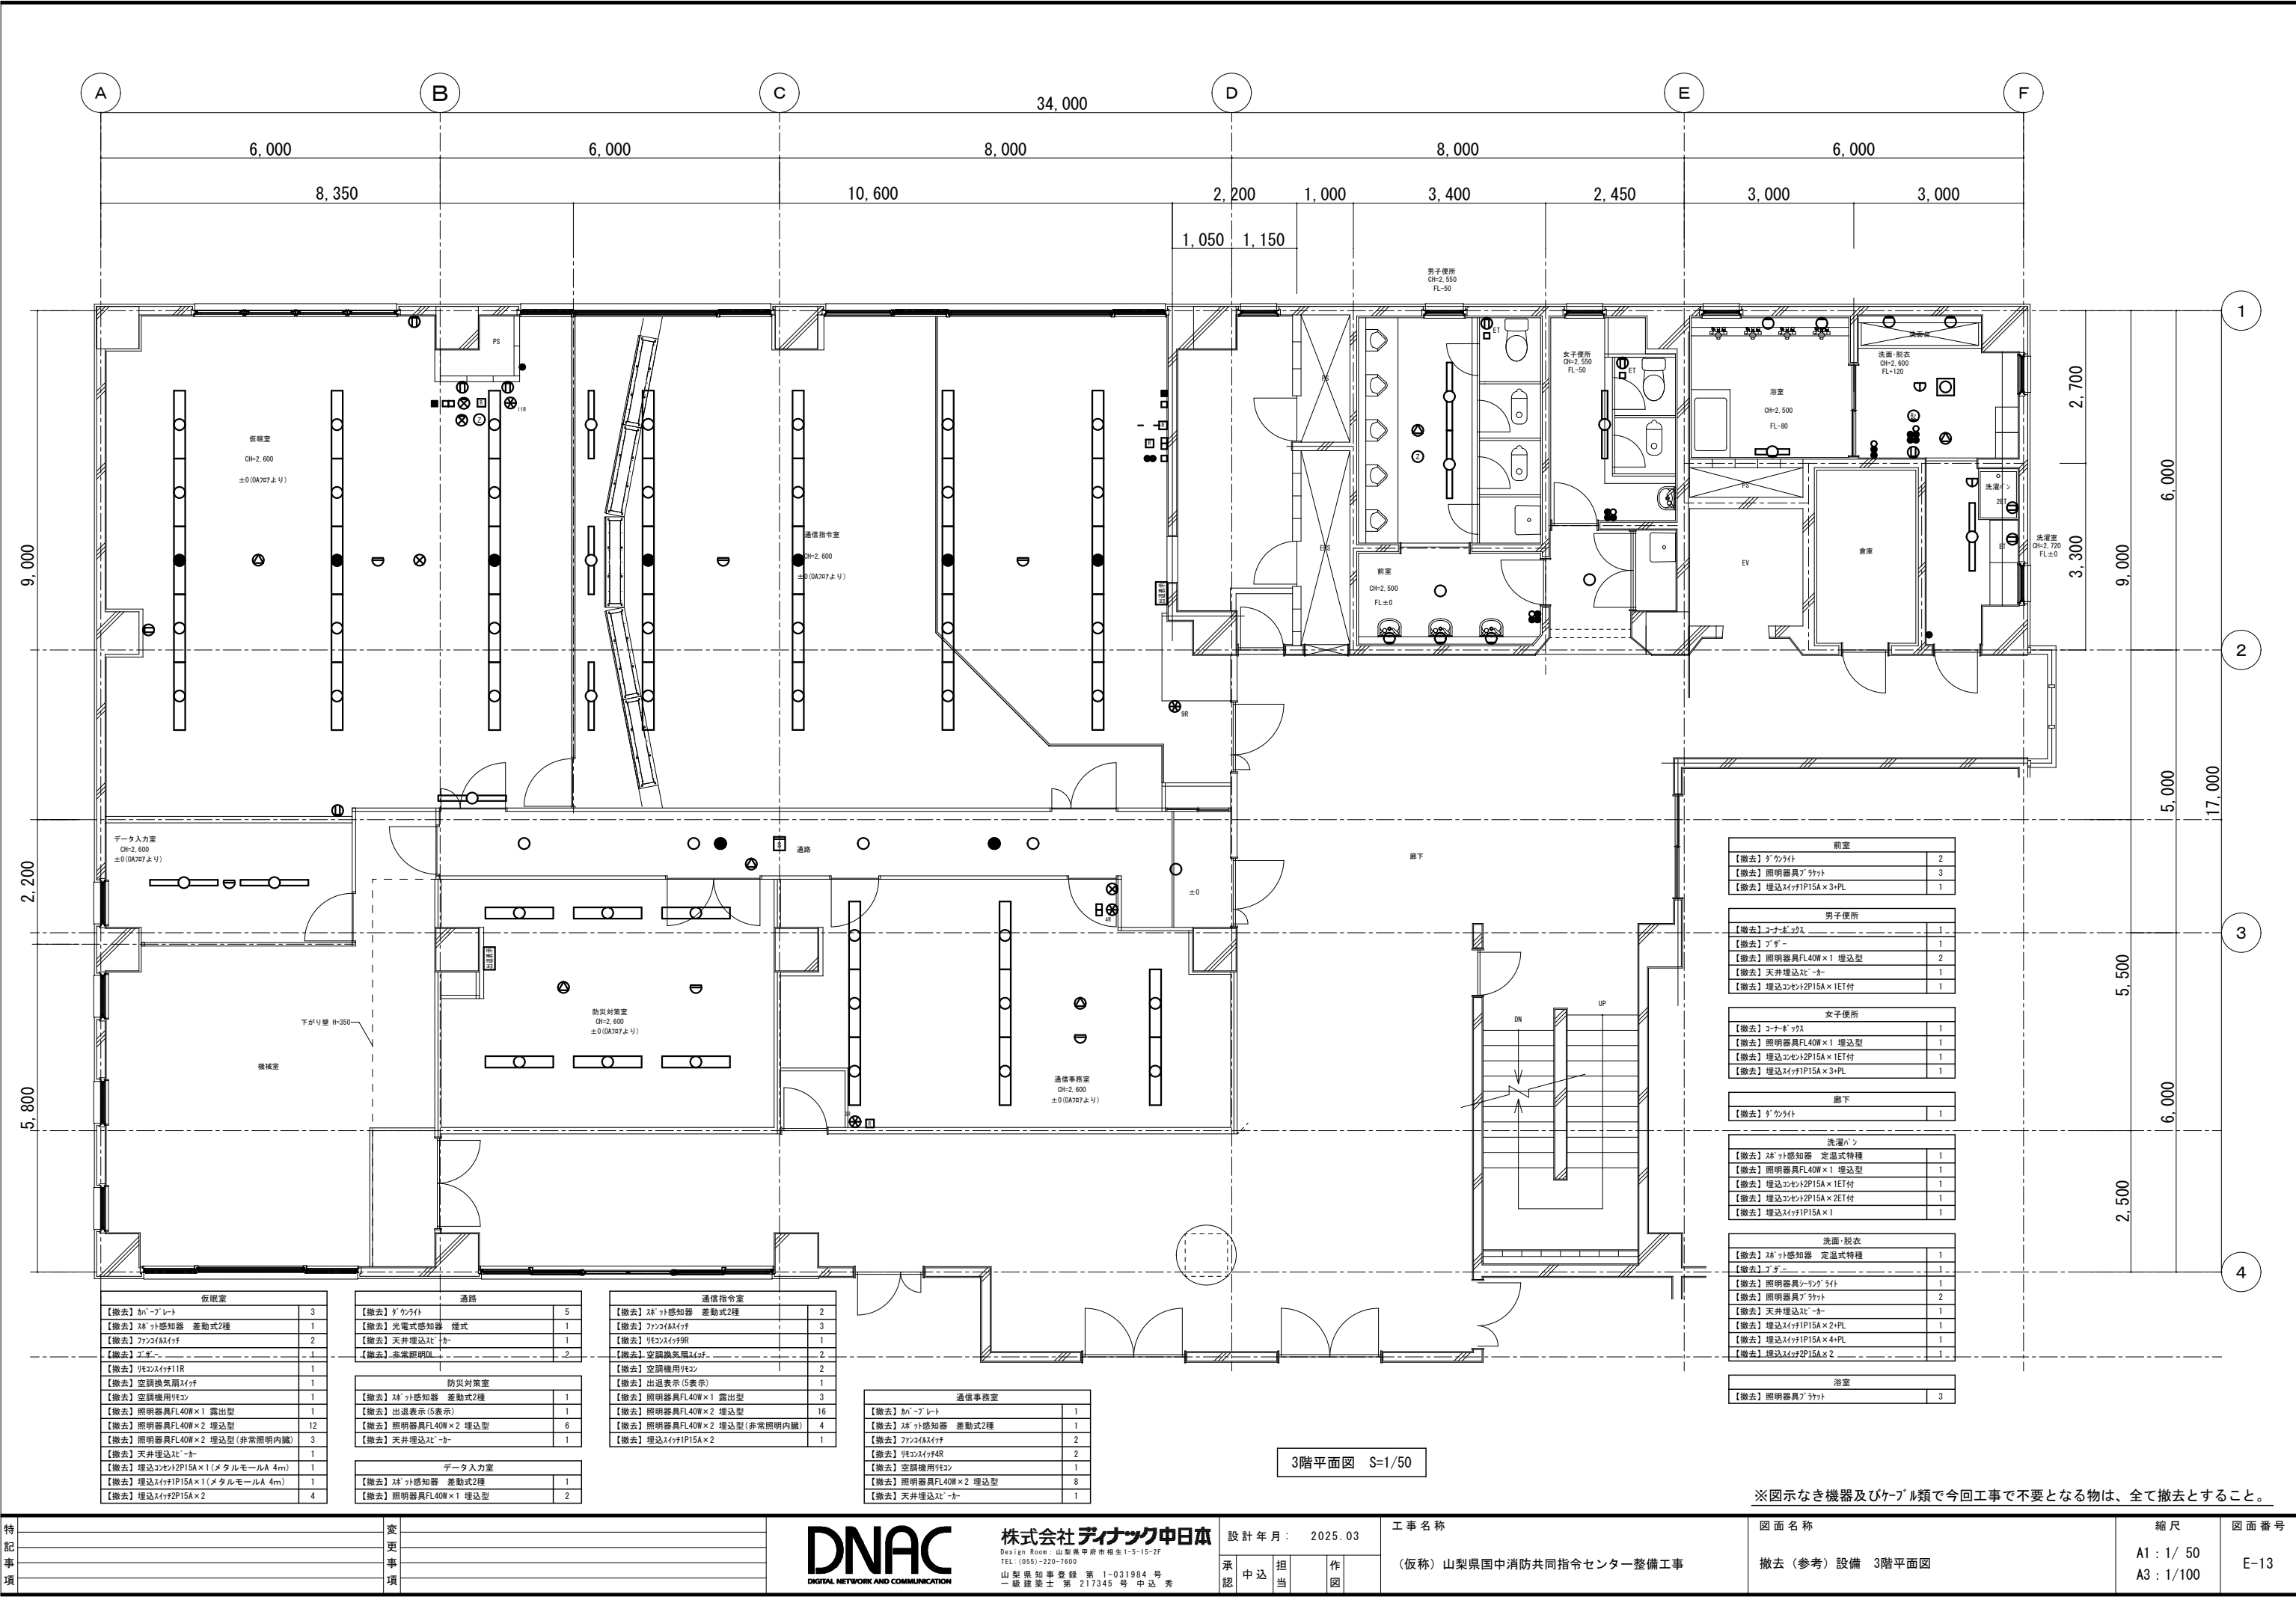

特記事項	変更事項

DNAC

DIGITAL NETWORK AND COMMUNICATION

株式会社ディナック中日本

Design Room : 山梨県甲府市相生1-5-15-2F

TEL : (055)-220-7600


山梨県知事登録 第1-031984号

一級建築士 第217345号 中込 秀

設計年月	2025.03
承認	中込 担当 作図

工事名称	(仮称) 山梨県中消防共同指令センター整備工事
------	-------------------------


図面名称	撤去(参考)設備 3階平面図	縮尺	A1: 1/50 A3: 1/100	図面番号	E-13
------	----------------	----	-----------------------	------	------

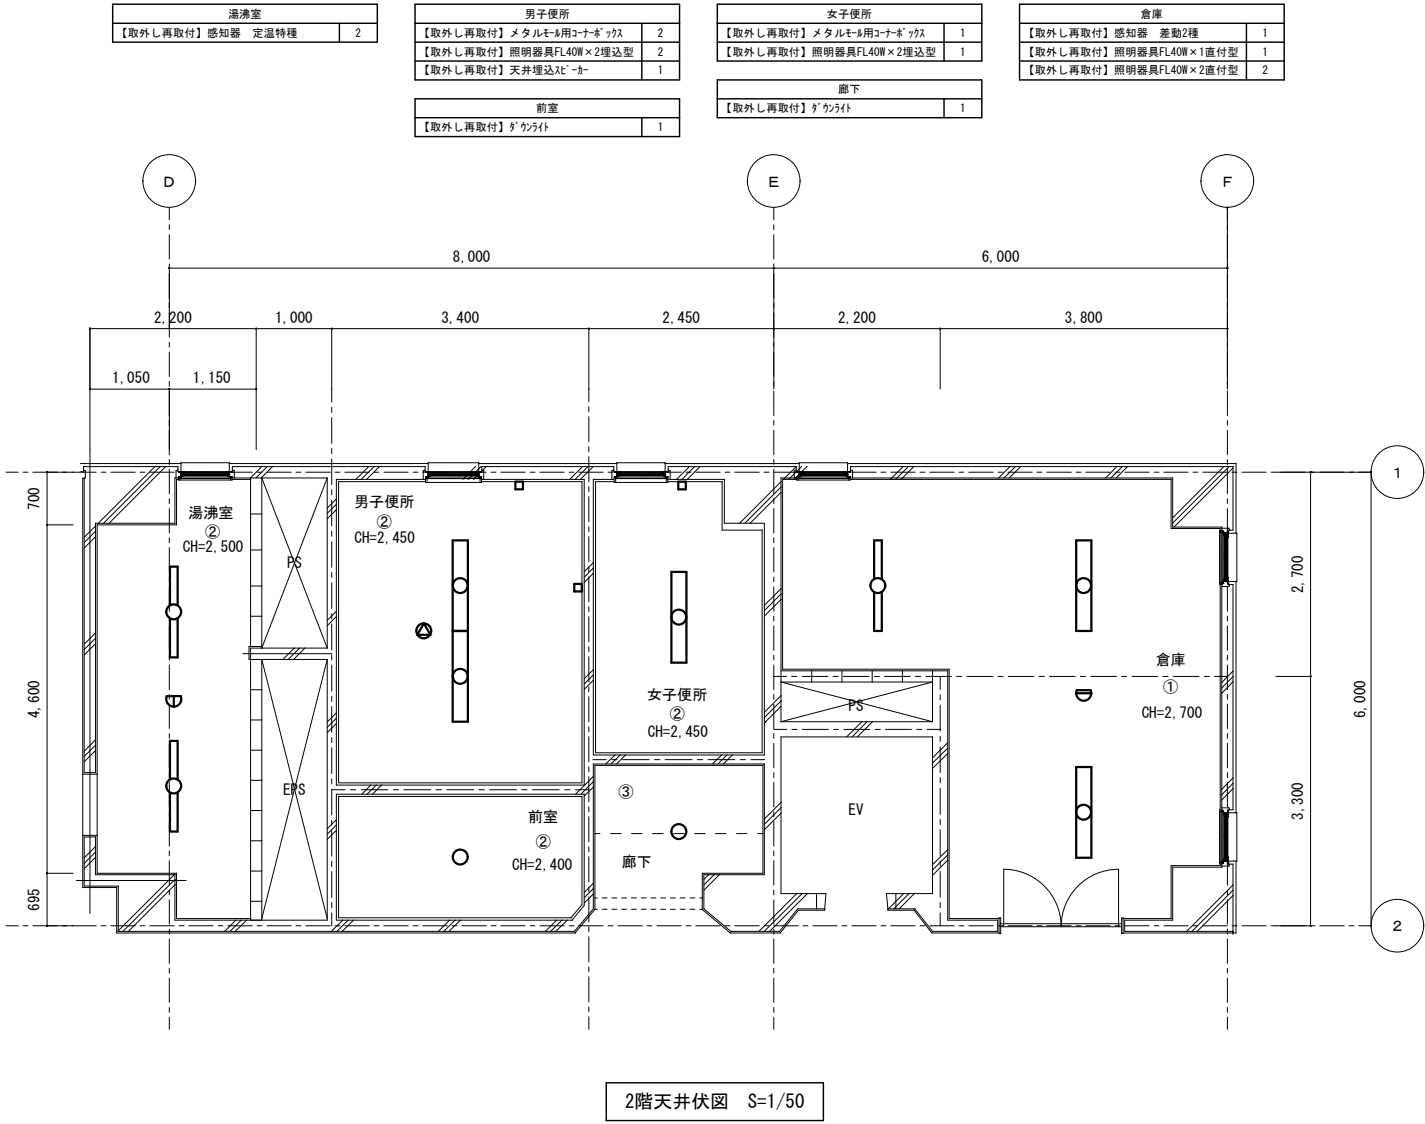

建築改修内容		
記号	仕 上	
①	LGS下地+化粧石膏ボード t=9.0	撤去・新設
②	LGS下地+フレキシブルボード t=6.0 目透かし VP	撤去・新設
③	LGS下地+石膏ボード t=9.5+岩綿吸音板リブ付き t=15	撤去・新設
☒	点検口 450×450	

特記仕様書

A	建築概要	1 工事名称 (仮称) 山梨県国中消防指令センター整備工事	I	保温塗装	施 工 場 所					
		2 工事場所 山梨県甲府市伊勢3-8-23			配 管		屋 内 露 出	隠 べ い 部	埋 設 部	屋 外 露 出
B	工 事 項 目	3 建築面積 延べ床面積 意匠図参照	J	工 事 区 分	給 水 管	a・(ハ)・Ⅶ	c2・(ハ)・Ⅶ		e2・(ハ)・Ⅶ	V・B
		4 建物構造 鉄筋コンクリート3階建て			給 湯 管	a・(□)・Ⅰ	c2・(□)・Ⅰ		e2・(□)・Ⅰ	
C	優 先 順 位	1 法令、政令、規則等の定め、及び指導	K	図 面 凡 例	排 水 管	a・(ハ)・Ⅶ	c2・(ハ)・Ⅶ		塗 装	V・P・V・B
D	使 用 機 材	2 現場説明事項 質疑事項			通 気 管					V・P
E	工 事 範 囲	3 特記仕様書	L	メ ー カ ー リ ス ト (参考)	項 目					
F	提 出 書 類	4 設計図			・水道加入金			○		
G	一 般 事 項	5 国土交通省大臣官房官庁営繕部監修『機械設備工事共通仕様書 最新年版』	M	メ ー カ ー 名	・天井点検口 同補強工事					
		・電気設備との取合いは機器表備考欄参照								
H	特 記 事 項	6 撤去工事	N	メ ー カ ー 名	・換気扇電源及びスイッチ（但し、24時間換気用スイッチは機械より支給品）			○		
		・機械機器具類電源供給					○			
					・手摺り・握りバー類（器具表に示す以外）					
					・厨房器具設備工事（穴あけ含む）					
					・同上配管接続工事					
					・空調屋内機操作線工事				○	
					・					
					・					
					名 称	記 号	仕 様 ・ 規 格	摘 要		
					給 水 管	――― ^Δ ―――	内面塩ビライニング鋼管 JWWA-K-116VB			
					給 湯 管	――― ^Δ ―――	耐熱塩ビライニング鋼管 HT-LP			
					排 水 管	――― [▽] ―――	耐火二層管但し地中は塩化ビニール管 JIS-K-6741 (VP)			
					通 気 管	――― [▽] ―――	耐火二層管 JIS-K-6741 (VP)			
										但し、口径150φ以上は JIS-K-6741 (VU) も可とする。
					バルブ類	⊘	給水用ゲート弁 JIS10K (コア-内蔵品)			
					換気ダクト	――― ^Δ ―――	スパイラルダクト			
					冷 媒 管	――― ^Δ ―――	冷媒用Lタイプ銅管	屋内外全般部分		

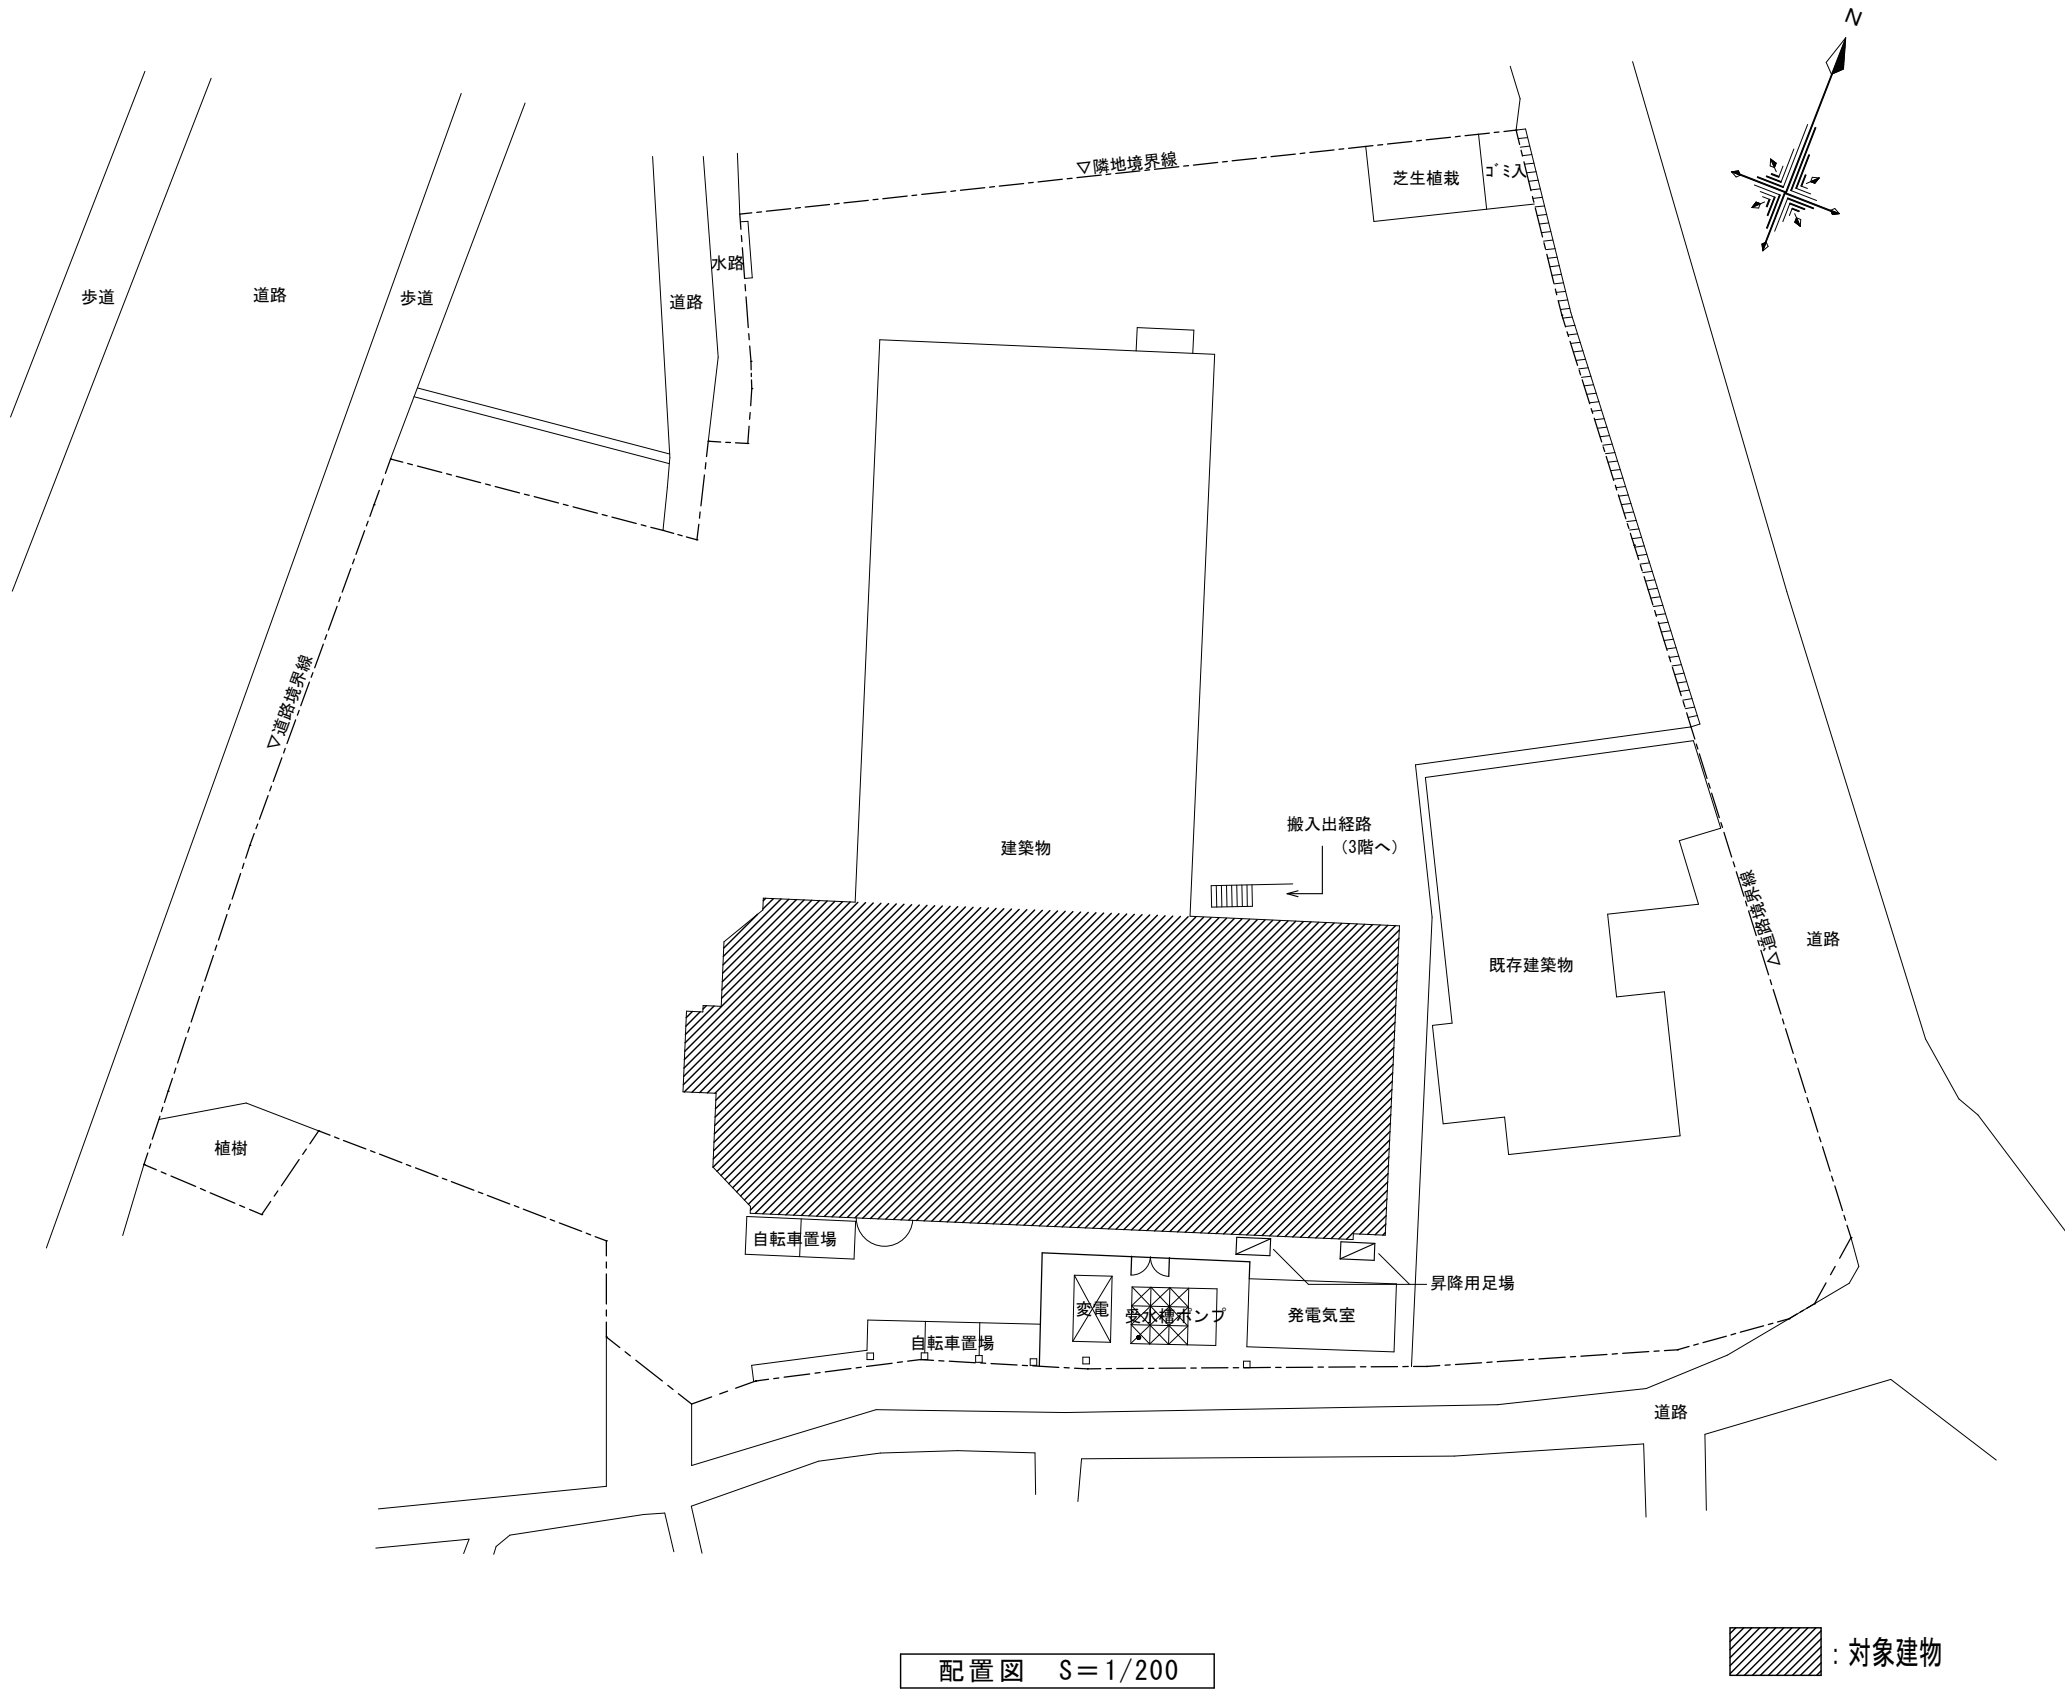

特 記 事 項	変	
	更	
	事	
	項	

DNAC
DIGITAL NETWORK AND COMMUNICATION

株式会社 デイナック 中日本
Design Room : 山梨県甲府市相生1-5-15-2F
TEL : (055)-220-7600
山梨県知事登録 第 1-031984 号
一級建築士 第 217345 号 中込 秀

設計年月： 2025.03			
承 認	中 込	担 当	作 図

工事名称
(仮称) 山梨県国中消防共同指令センター整備工事

図面名称
配置図

縮尺	図面番号
A1 : 1/200 A3 : 1/400	M-02

衛生設備機器表【撤去】

記号	名称	数量	参考型番		仕 様	電源（参考値）			設置場所
						φ	V	kw／W	
GBー1	ガス焚給湯器	1	GS-A5000GE	ﾊﾞｰﾊﾞｽ (株)	据置型 ５０号 比例制御型 ガス最大消費量：（都市ガス）92900kcal/h 排気筒１５０φ エルベ型トップ 共	1	100	180W	屋上ﾎﾞﾝﾌﾞ 機械室

衛生設備器具表【撤去】


名 称	数 量	設 置 場 所
和風便器	4	男子便所*2・女子便所*2
ストール型小便器	5	男子便所
洗面器	4	男子便所*3・女子便所*1
掃除用流し	2	男子便所*1・女子便所*1
化粧鏡	12	洗面脱衣室*4・男子便所*3・女子便所*1・浴室*4
洗濯機用混合栓	1	洗濯室
浴室用バス栓	1	浴室
ハンドシャワーセット	4	浴室
立形自在水栓	8	洗面脱衣室（給水*4・給湯）
洋風便器	1	男子便所

衛生設備機器表【新設】

記号	名称	数量	参考型番		仕 様	電源（参考値）			設置場所
						φ	V	kw／W	
GBー1	ガス焚給湯器	1	GS-A5000GE	ﾊﾞｰﾊﾞｽ (株)	据置型 ５０号 比例制御型 ガス最大消費量：（都市ガス）92900kcal/h 排気筒１５０φ エルベ型トップ 共	1	100	180W	屋上ﾎﾞﾝﾌﾞ 機械室
			GQ-5021WZD-F	(株)ﾉｰﾘｯﾂ					

衛生設備器具表【新設】

名 称	型 式 （ 参 考 型 番 ）		電 源 （ 参 考 値 ）	数 量	設 置 場 所
	T O T O	L I X I L			
洋風大便器	CFS498BK TCF5534AU (ウォシュレット)	BC-P110SA DQ-PA150CH CW-PA21LQE-NE-R1 (ウォシュレット) CF-020-SET	1φ×100V×311W	5	男子便所*3・女子便所*2
棚付二連紙巻器	YH702	CF-63HST		5	男子便所*3・女子便所*2
小便器	UFS900JCS	U-A51AP	1φ×100V	5	男子便所
化粧鏡 (450*600)	YM4560A	KF-4560		7	前室*3・女子便所*1・洗面所*3
洗面器 (水石けん入れ共)	L530 TLE26SS1A(台付自動水栓) TLDP2107JA (トレップ)	L-2291 AM-320CV1(台付自動水栓) LF-105PAL A-6224 KF-24FL	1φ×100V	7	前室*3・女子便所*1・洗面所*3
同上用カマナー	ML50 L=3220	MB-500MS L=3220		1	前室
同上用カマナー	ML50 L=1160	MB-500MS L=1160		1	女子便所
同上用カマナー	ML50 L=2400 フロントﾊﾞﾂ 扉式	MB-500MS L=2400 MTP1-50C-75(800) (フロントﾊﾞﾂ 扉式)		1	洗面所
掃除用流し	SK22A TK22 T23AEQ20C TN114 T9R HH04060*2 T37SGEP	S-202A LF-7KEZ-19-U SF-20SAF-P SF-10E SF-202		1	女子便所
洗面化粧台	LMBA075B1GDC1G	FTVIN-754 MFTXE-751YJU		1	洗面所奥
洗濯機用水栓	TW11R	LF-WJ50KQA		2	男子脱衣室・女子脱衣室
洗濯機ﾊﾞﾝﾌﾞ	PWP740N2W	PF-7464AC		2	男子脱衣室・女子脱衣室

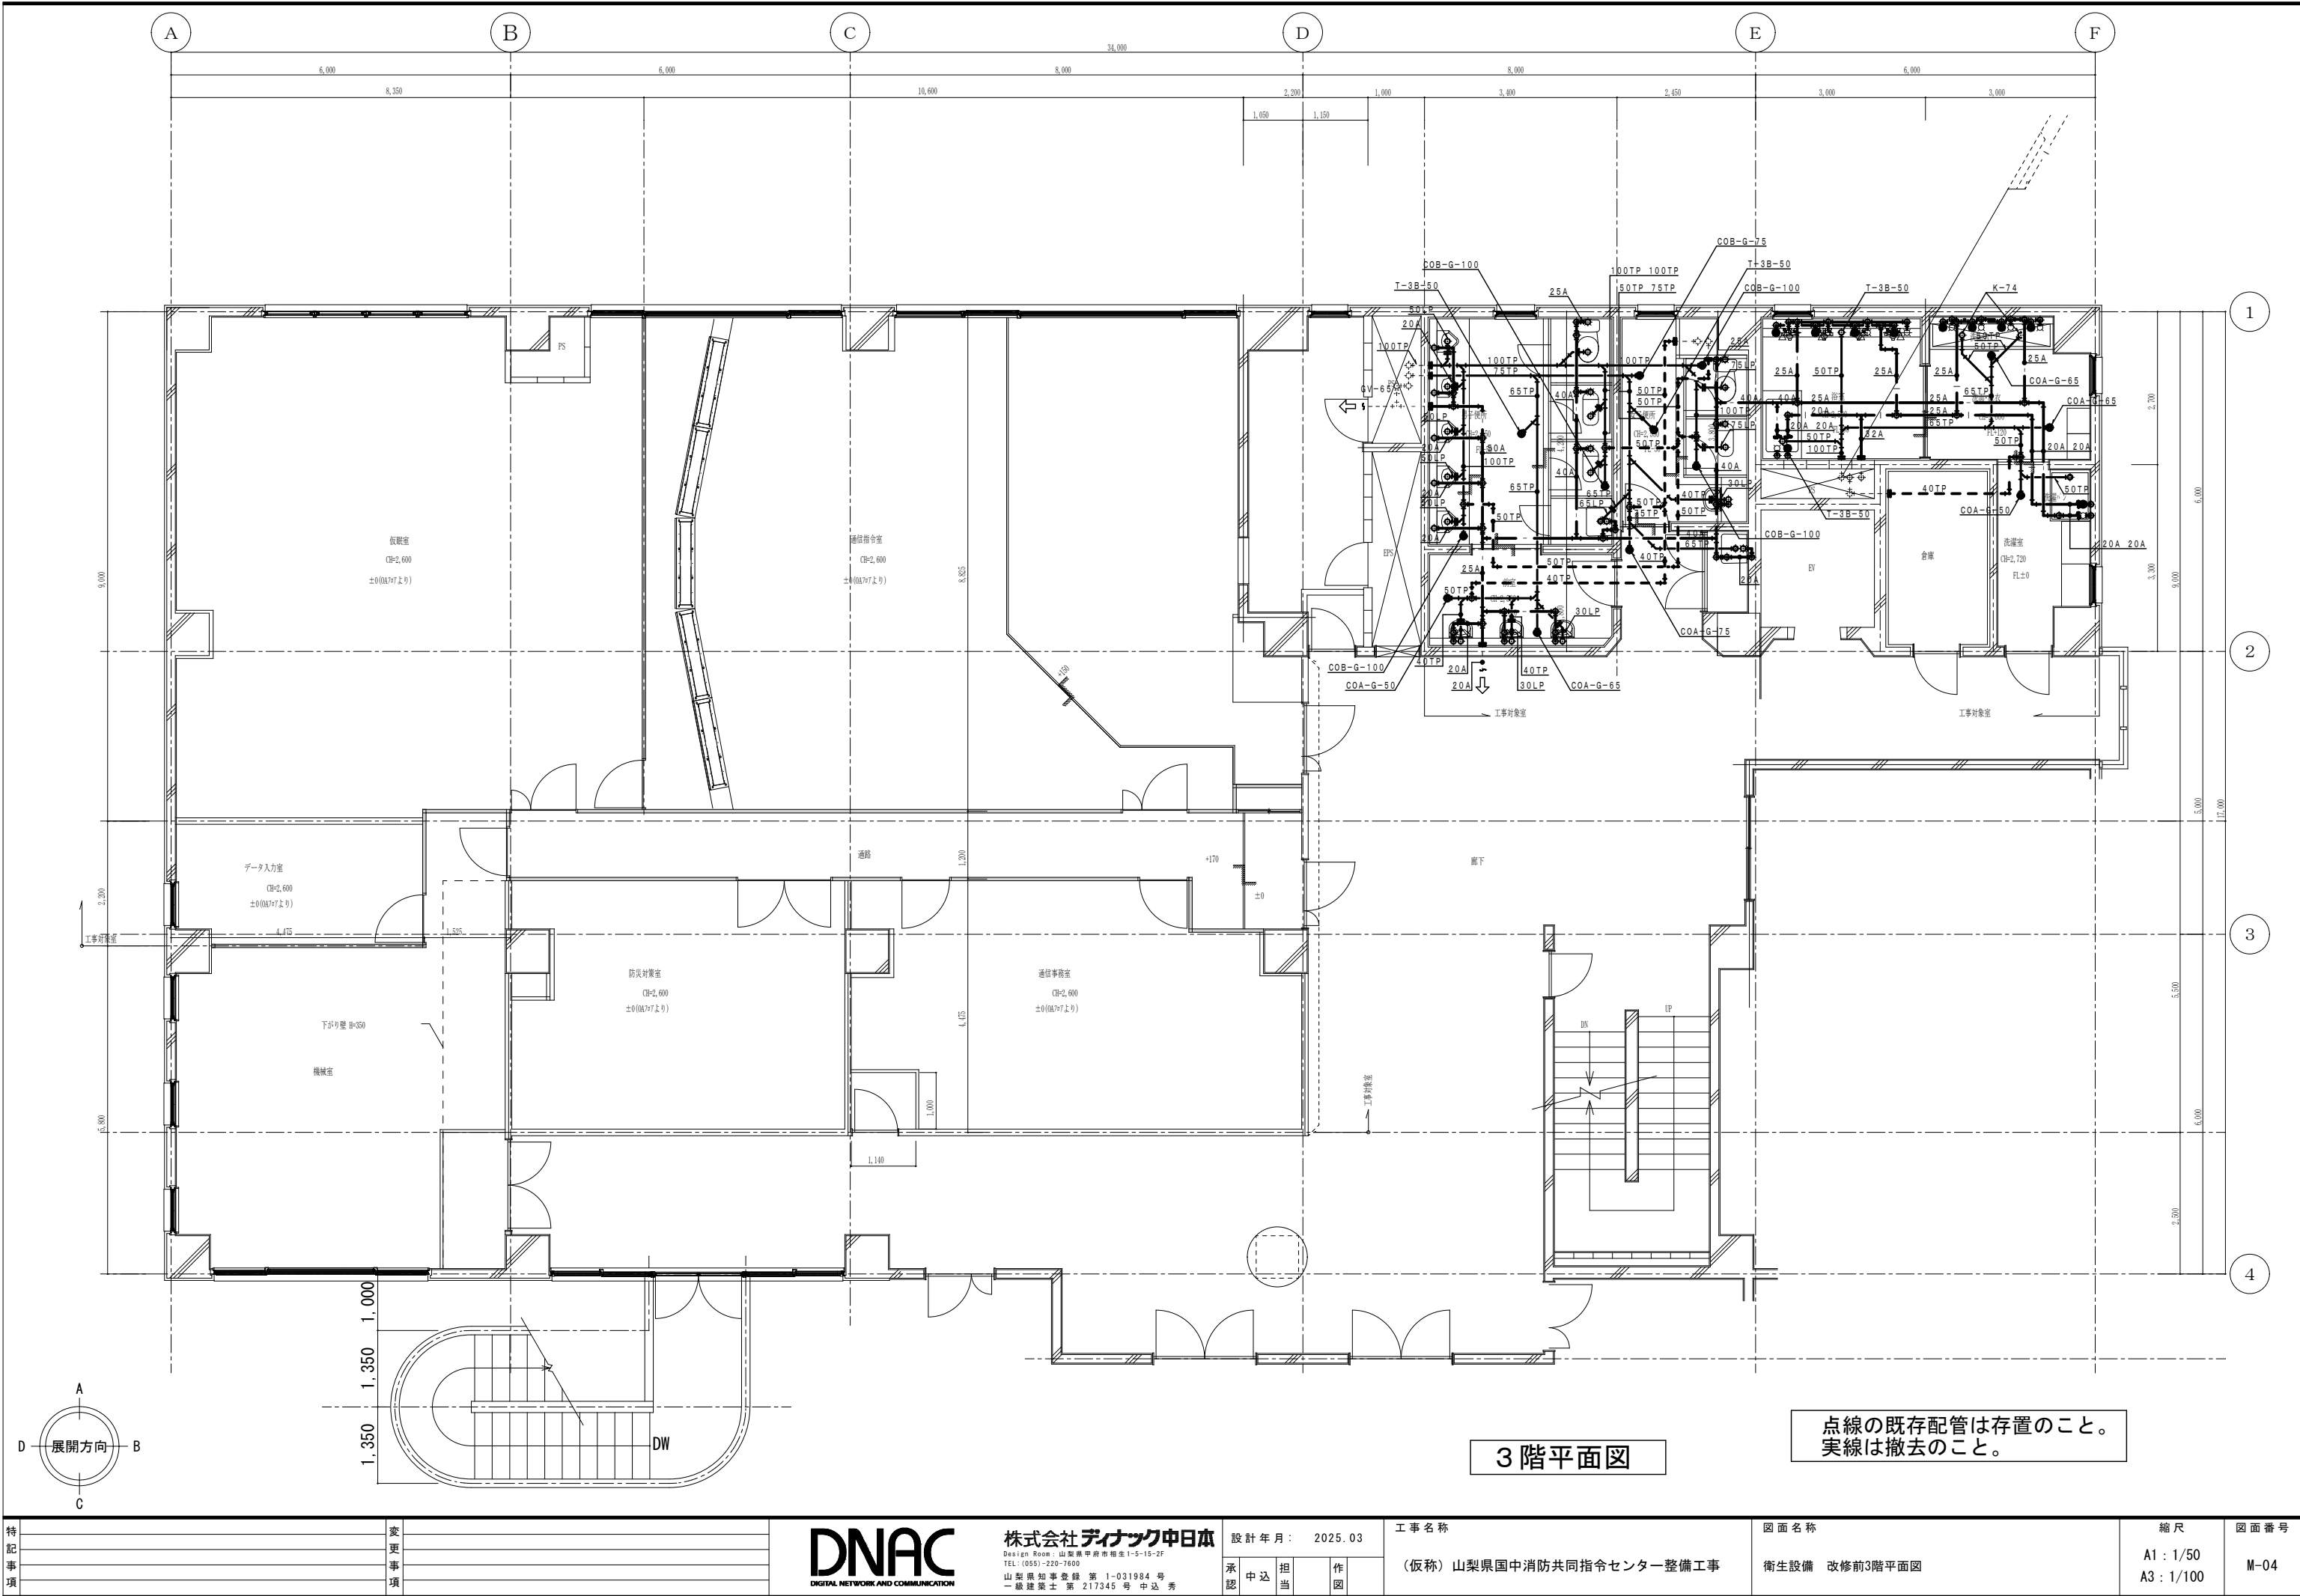

3 階平面図

点線の既存配管は存置のこと。
実線は撤去のこと。

特 記 事 項	変 更 事 項



株式会社 **ディナック** 中日本
Design Room: 山梨県甲府市相生1-5-15-2F
TEL: (055)-220-7600
山梨県知事登録 第 1-031984 号
一級建築士 第 217345 号 中込 秀


設計年月:	2025.03
承認	中込 担当 作図

工事名称
(仮称) 山梨県国中消防共同指令センター整備工事

図面名称
衛生設備 改修前3階平面図

縮尺
A1: 1/50
A3: 1/100

図面番号
M-04

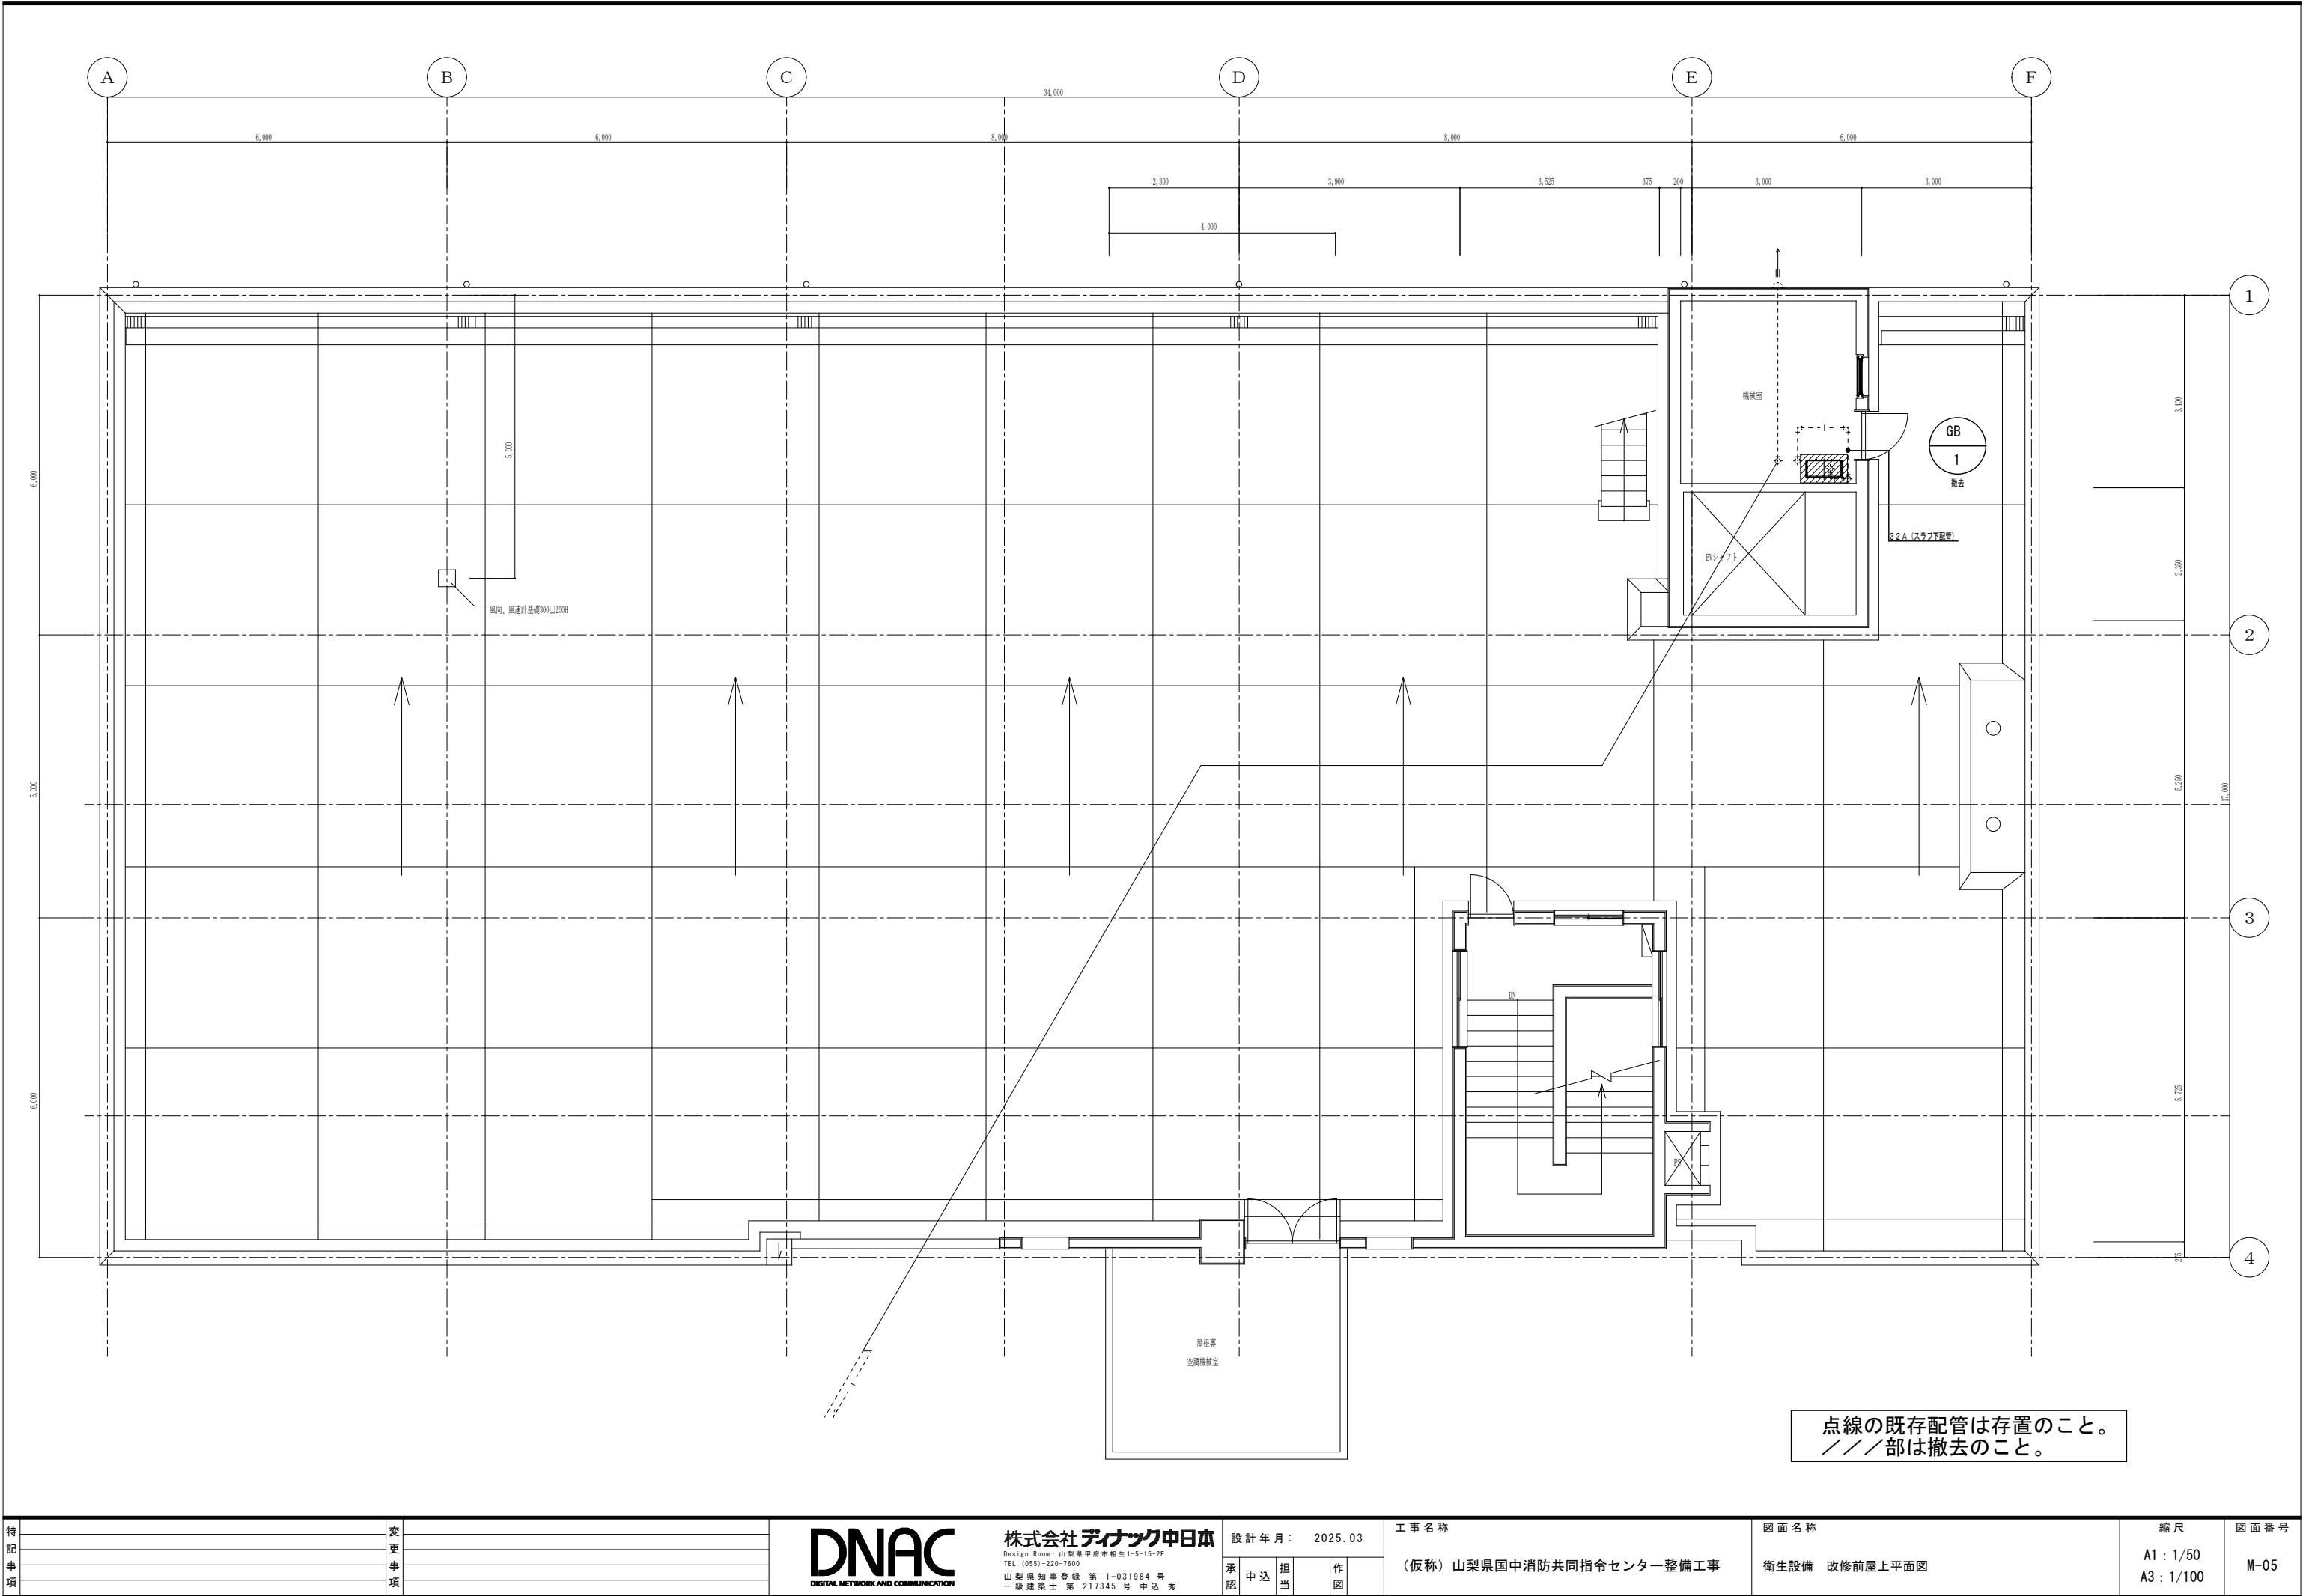

特 記 事 項	変 更 事 項

DNAC
DIGITAL NETWORK AND COMMUNICATION



株式会社 デイナック 中日本
Design Room: 山梨県甲府市相生1-5-15-2F
TEL: (055)-220-7600
山梨県知事登録 第 1-031984 号
一級建築士 第 217345 号 中込 秀

設計年月：2025.03					
承認	中込	担当		作図	

工事名称
(仮称) 山梨県国中消防共同指令センター整備工事

図面名称
衛生設備 改修前屋上平面図

縮尺	図面番号
A1: 1/50 A3: 1/100	M-05

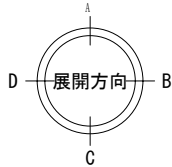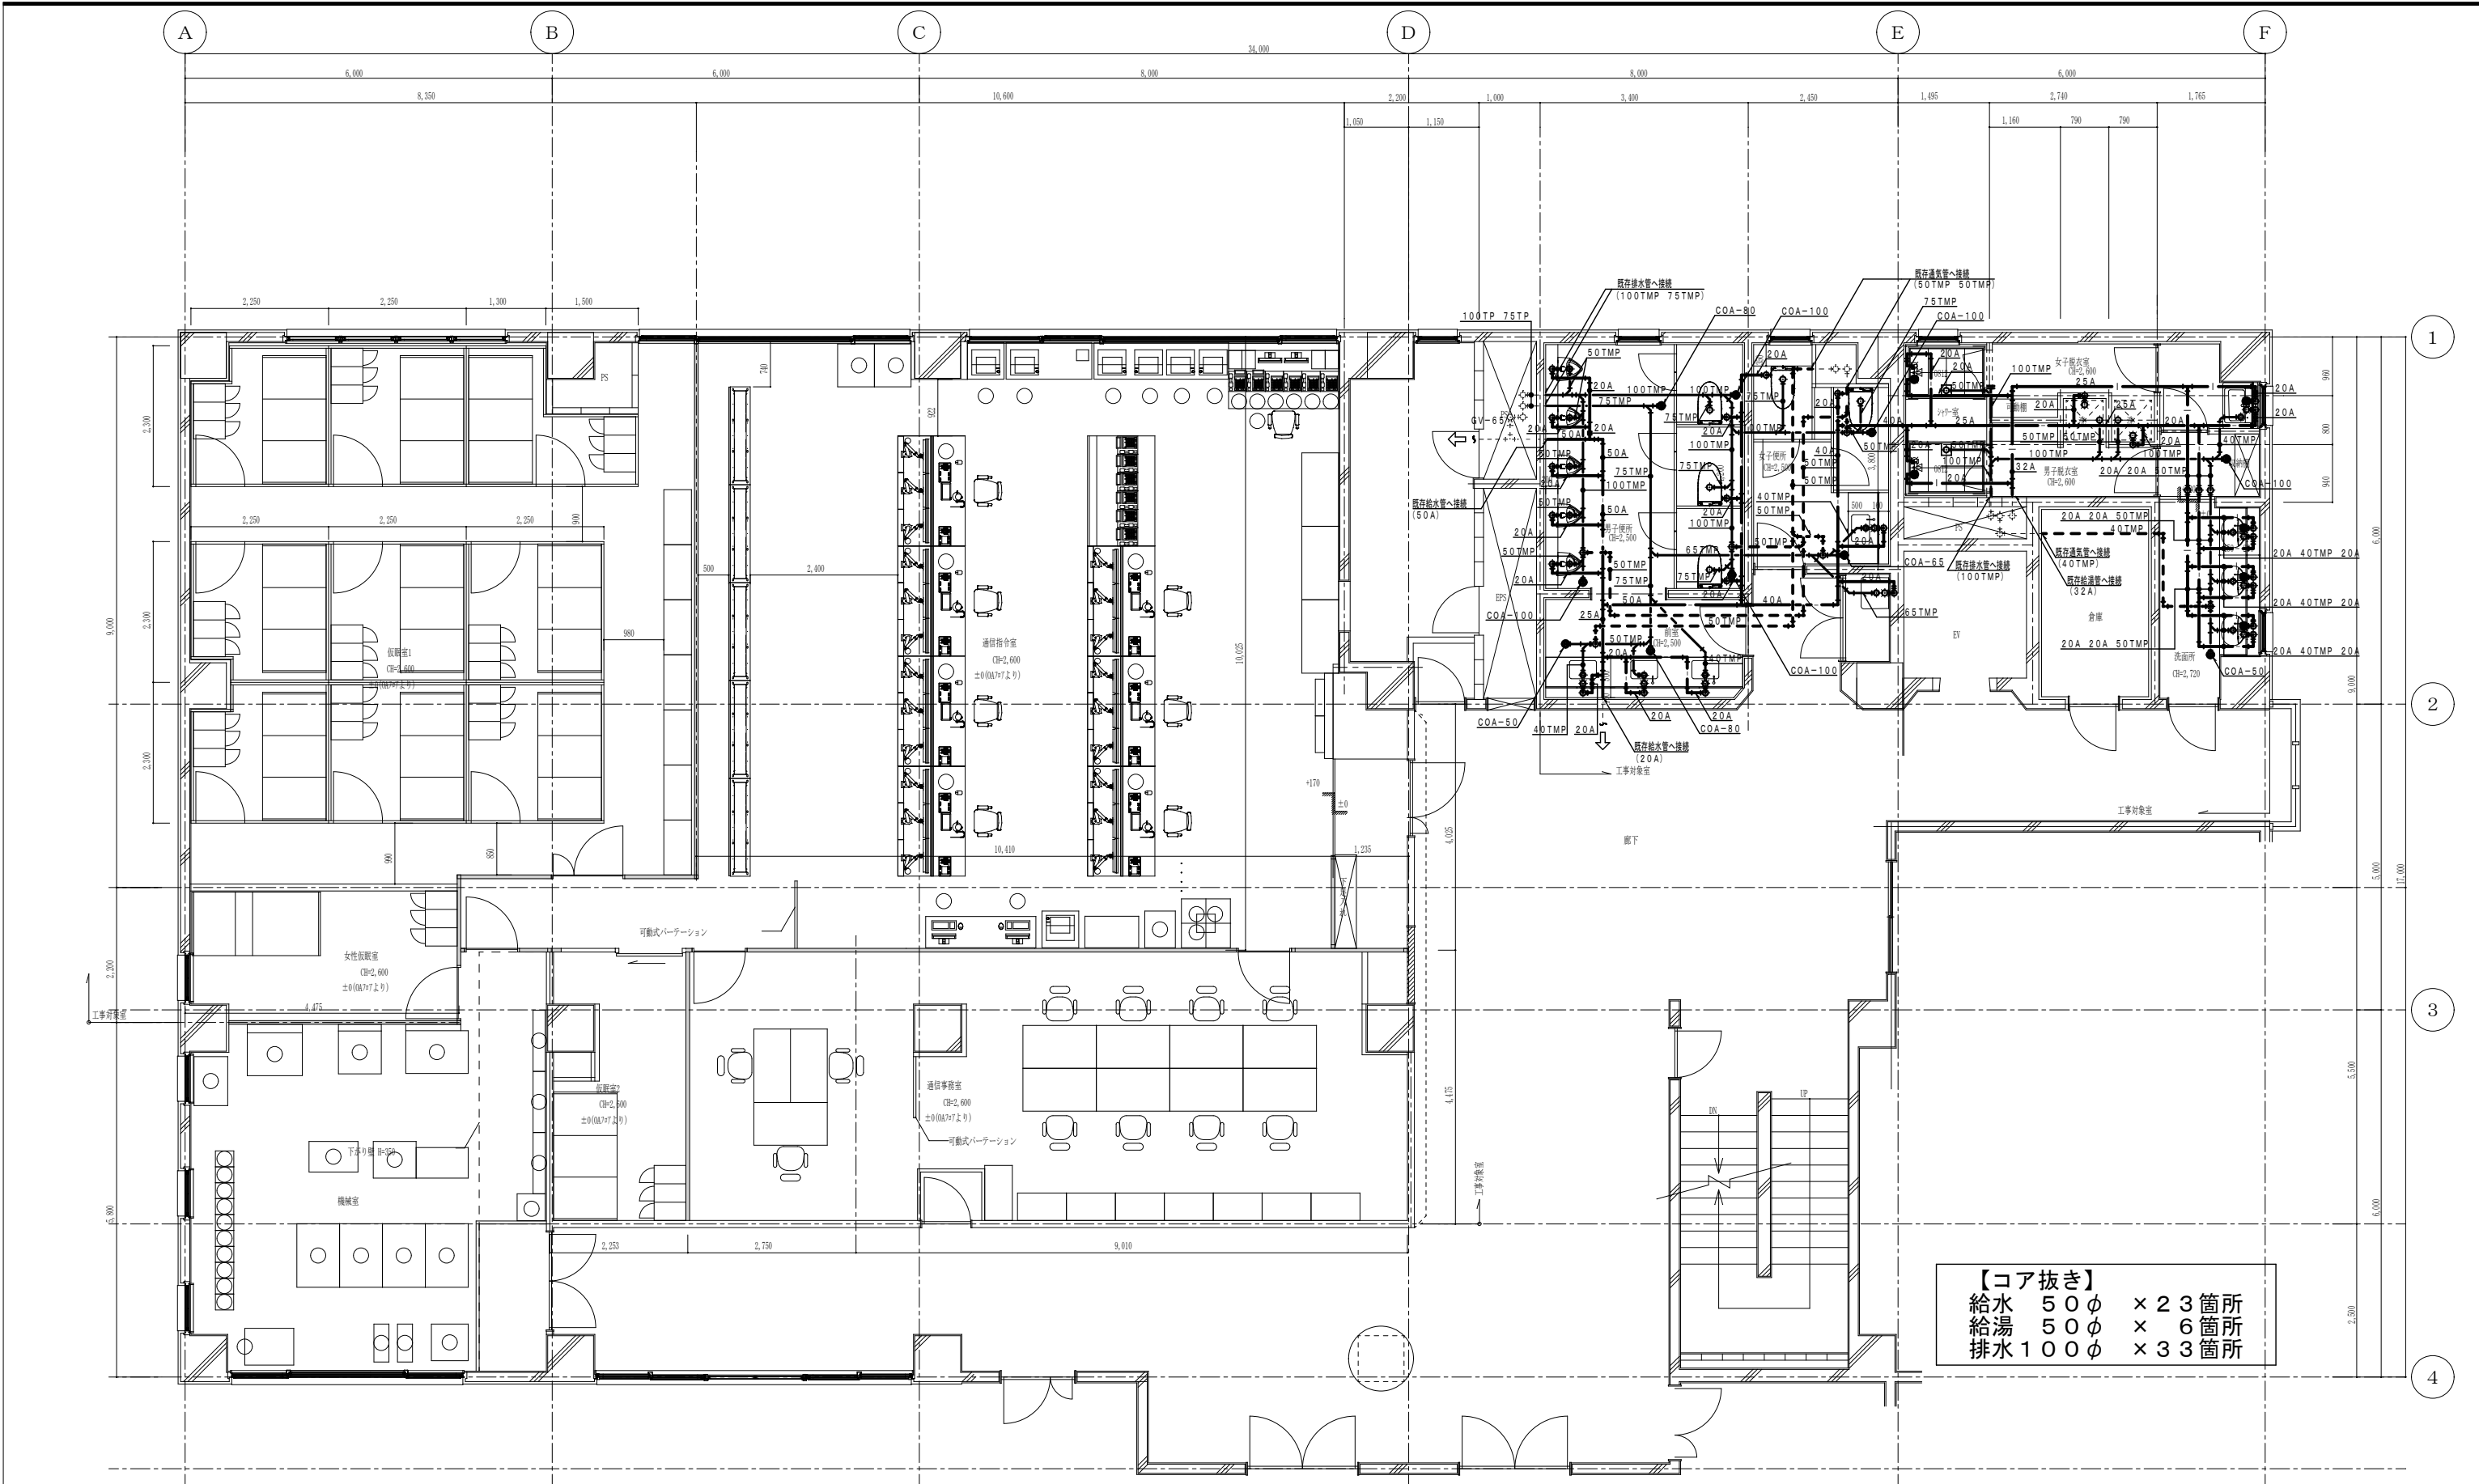

3階平面図

点線の既存配管は存置のこと。
実線は新設配管のこと。

特記事項	変更事項



株式会社 **ディナック** 中日本
Design Room: 山梨県甲府市相生1-5-15-2F
TEL: (055)-220-7400
山梨県知事登録 第 1-031984 号
一級建築士 第 217345 号 中込 秀

設計年月: 2025.03


承認	中込	担当	作図
----	----	----	----

工事名称
(仮称) 山梨県国中消防共同指令センター整備工事

図面名称
衛生設備 改修後3階平面図

縮尺
A1: 1/50
A3: 1/100

図面番号
M-06

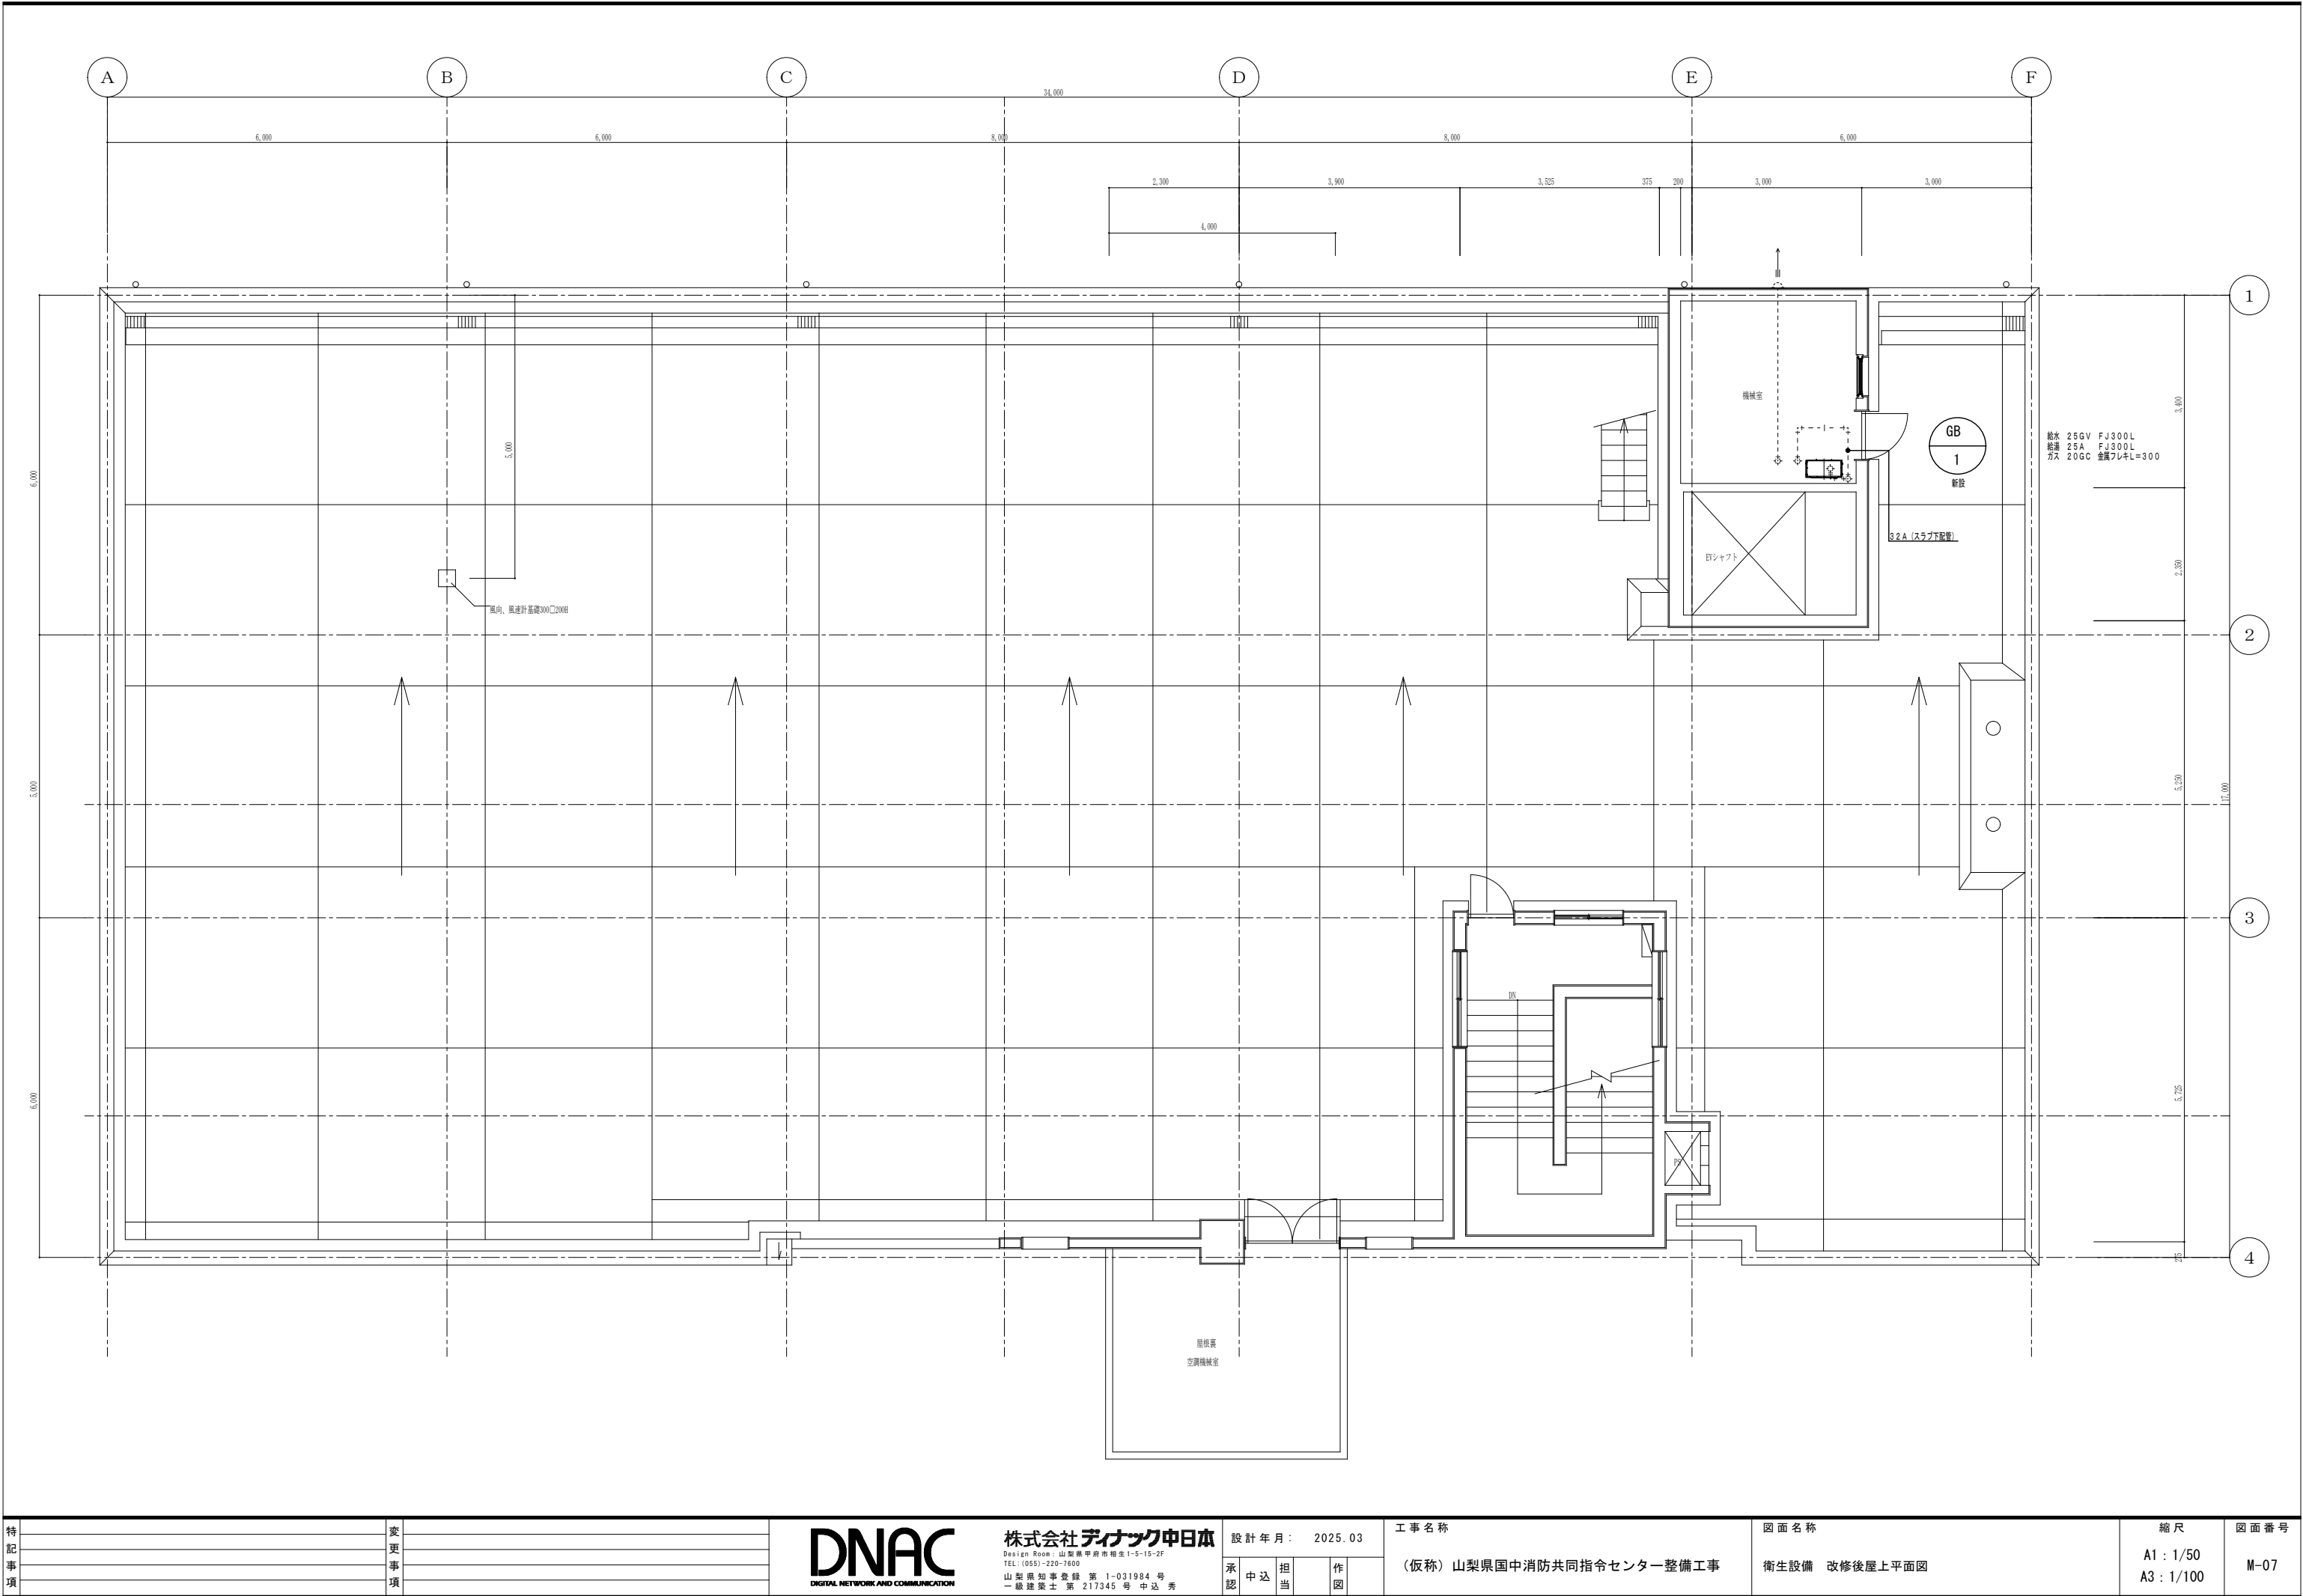

特 記 事 項	変 更 事 項

DNAC
DIGITAL NETWORK AND COMMUNICATION

株式会社 デイナック 中日本
Design Room: 山梨県甲府市相生1-5-15-2F
TEL: (055)-220-7600
山梨県知事登録 第 1-031984 号
一級建築士 第 217345 号 中込 秀

設計年月: 2025.03

承 認	中 込	担 当	作 図
--------	--------	--------	--------

工事名称
(仮称) 山梨県国中消防共同指令センター整備工事

図面名称
衛生設備 改修後屋上平面図


縮尺 A1: 1/50 A3: 1/100	図面番号 M-07
-----------------------------	--------------

冷暖房機器表【撤去】

記号	名称	数量	仕 様	電源 (参考値)			設置場所
				φ	V	kw/W	
1FCU-8	ファンコイルユニット	1	天井カセット1方向吹出型 冷房能力：6510kcal/h 暖房能力：8980kcal/h	1	100	165W	通信事務室
			小型電動三方弁25A				
2FCU-8	ファンコイルユニット	6	天井カセット2方向吹出型 冷房能力：6510kcal/h 暖房能力：8980kcal/h	1	100	165W	仮眠室*2・通信指令室*3
			小型電動三方弁25A				
1FCU-12	ファンコイルユニット	2	天井カセット1方向吹出型 冷房能力：9190kcal/h 暖房能力：12410kcal/h	1	100	205W	防災対策室・通路
			小型電動三方弁25A				
ACP-1	パッケージエアコン	1	天井カセット冷専型 5馬力進相コンデンサー付 圧縮機：3.5kw 冷房能力：11200kcal/h	3	200	0.13kw	防災対策室
	パッケージエアコン	2					仮眠室・通信指令室
(1FCU-4)	(ファンコイルユニット) 残置	(2)	天井カセット横吹出型 冷房能力：3250kcal/h 暖房能力：4450kcal/h	1	100	68W	機械室
			小型電動三方弁20A				


冷暖房機器表【新設】

記号	名称	数量	参考型番		仕 様	電源 (参考値)			設置場所
						φ	V	kw/W	
AC-1 AC-1a	パッケージエアコン (ツイン) (APF6.5)	1	PLZX-ZRMP224HFG4 RCI-GP224RGHP5 SSRC224CD	三菱電機 (株) (株)日立 ダイキン (株)	天井カセット形4方向 冷房能力:20.0kw 暖房能力:22.4kw 圧縮機:4.6kw 化粧パネル・リモコン共 屋外機寸法:1.338×1.050×330 質量:130kg 騒音:81dB 冷媒:25.4φ×9.5φ 屋内機寸法:298×840×840 質量:26+4.5kg×2 騒音:61dB×2 冷媒:15.9φ×9.5φ ドレン:25VP	3	200	5.33kw (冷房) 7.10kw (暖房)	仮眠室1
AC-2 AC-2a	パッケージエアコン (ツイン) (APF6.7)	2	PLZX-ZRMP160HFG4 RCI-GP160RGHP8 SSRC160CD	三菱電機 (株) (株)日立 ダイキン (株)	天井カセット形4方向 冷房能力:14.0kw 暖房能力:16.0kw 圧縮機:3.3kw 化粧パネル・リモコン共 屋外機寸法:1.338×1.050×330 質量:99kg 騒音:73dB 冷媒:15.9φ×9.5φ 屋内機寸法:298×840×840 質量:24+4.5kg×2 騒音:52dB×2 冷媒:15.9φ×9.5φ ドレン:25VP	3	200	3.66kw (冷房) 5.85kw (暖房)	通信指令室
AC-3 AC-3a	パッケージエアコン (APF7.4)	1	PLZX-ZRMP112HFG4 RCI-GP112RGH8 SSRC112C	三菱電機 (株) (株)日立 ダイキン (株)	天井カセット形4方向 冷房能力:10.0kw 暖房能力:11.2kw 圧縮機:2.1kw 化粧パネル・リモコン共 屋外機寸法:1.338×1.050×330 質量:99kg 騒音:70dB 冷媒:15.9φ×9.5φ 屋内機寸法:298×840×840 質量:26+4.5kg×2 騒音:61dB×2 冷媒:15.9φ×9.5φ ドレン:25VP	3	200	2.21kw (冷房) 4.40kw (暖房)	通信事務室
AC-4 AC-4a	パッケージエアコン (APF5.4)	1	PLZX-ZRMP50L4 RCID-GP50RGH7 SSRG50CT	三菱電機 (株) (株)日立 ダイキン (株)	天井カセット形2方向 冷房能力:4.5kw 暖房能力:5.0kw 圧縮機:0.8kw 化粧パネル・リモコン共 屋外機寸法:630×809×300 質量:41kg 騒音:67dB 冷媒:12.7φ×6.4φ 屋内機寸法:290×940×650 質量:26+8kg 騒音:58dB 冷媒:12.7φ×6.4φ ドレン:25VP	3	200	1.01kw (冷房) 2.79kw (暖房)	通信事務室
AC-5 AC-5a	パッケージエアコン (APF5.2)	2	PMZ-ZRMP40F4 RCIS-GP40RGH7 SSRK40CT	三菱電機 (株) (株)日立 ダイキン (株)	天井カセット形1方向 冷房能力:3.6kw 暖房能力:4.0kw 圧縮機:0.6kw 化粧パネル・リモコン共 屋外機寸法:630×809×300 質量:41kg 騒音:66dB 冷媒:12.7φ×6.4φ 屋内機寸法:225×1.112×724 質量:25+6.5kg 騒音:66dB×2 冷媒:12.7φ×6.4φ ドレン:25VP	3	200	0.857kw (冷房) 1.32kw (暖房)	仮眠室2・女性仮眠室

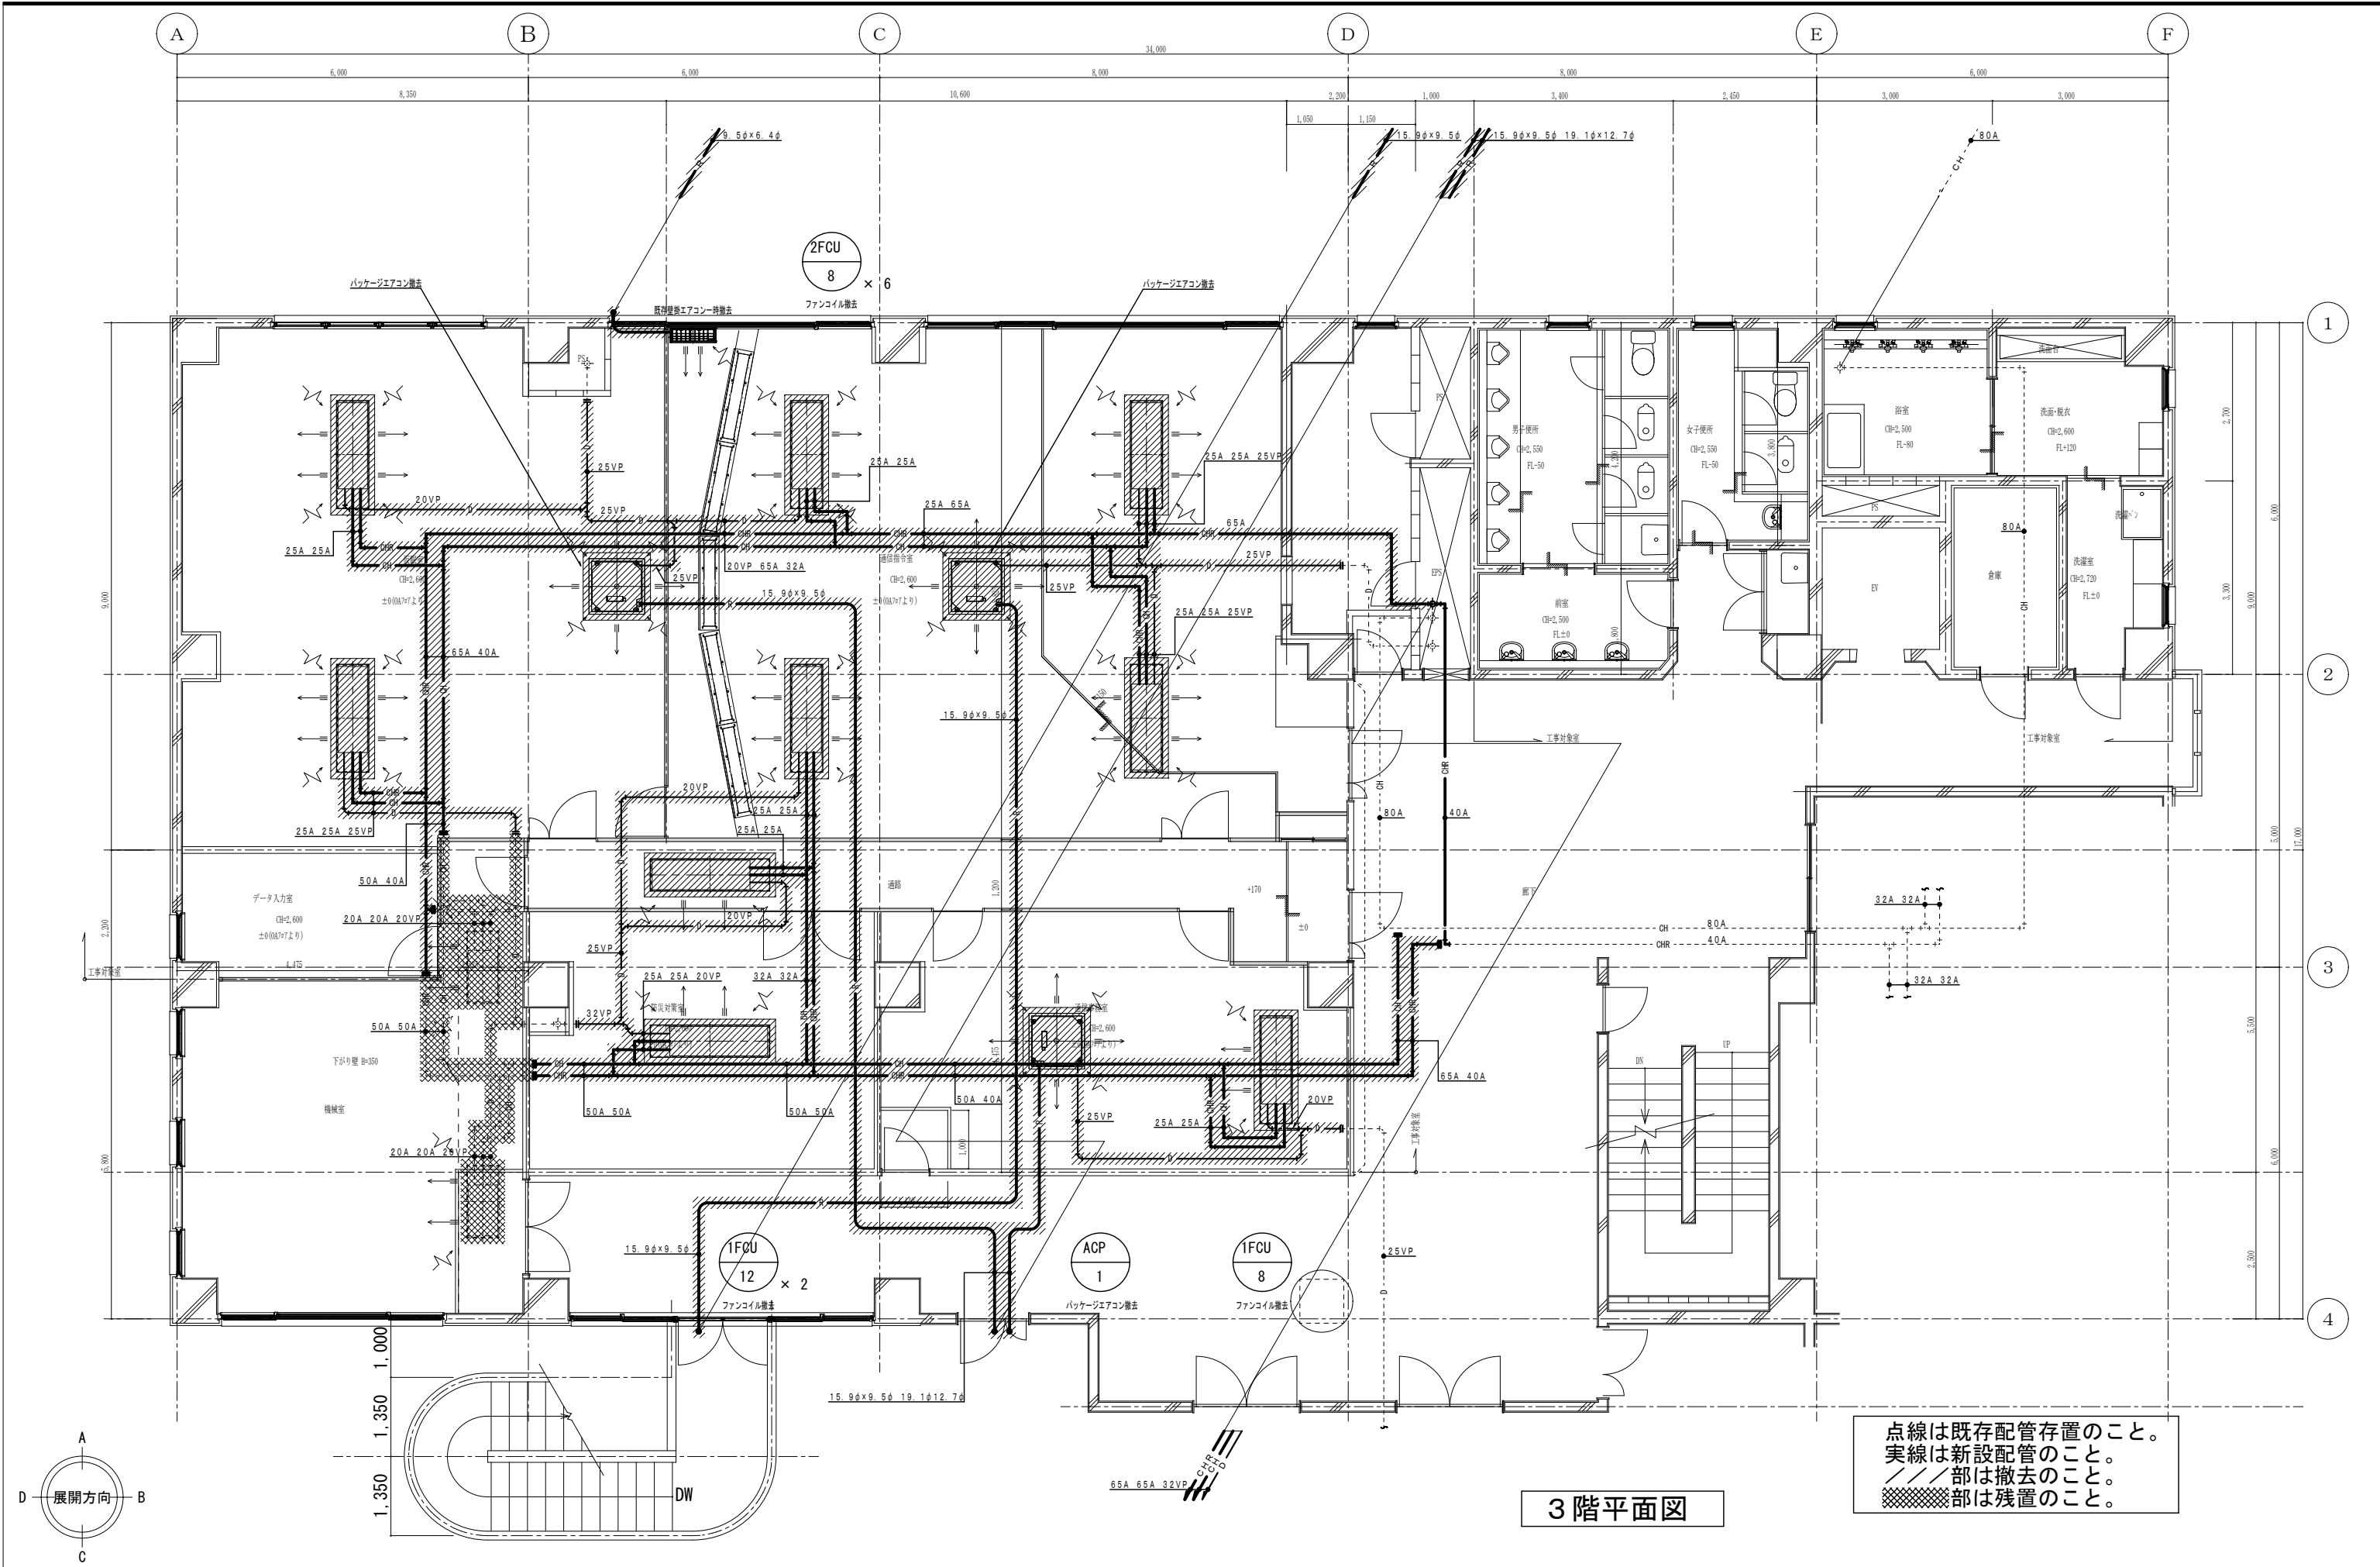

3階平面図

点線は既存配管存置のこと。
実線は新設配管のこと。
///部は撤去のこと。
■■■■部は残置のこと。

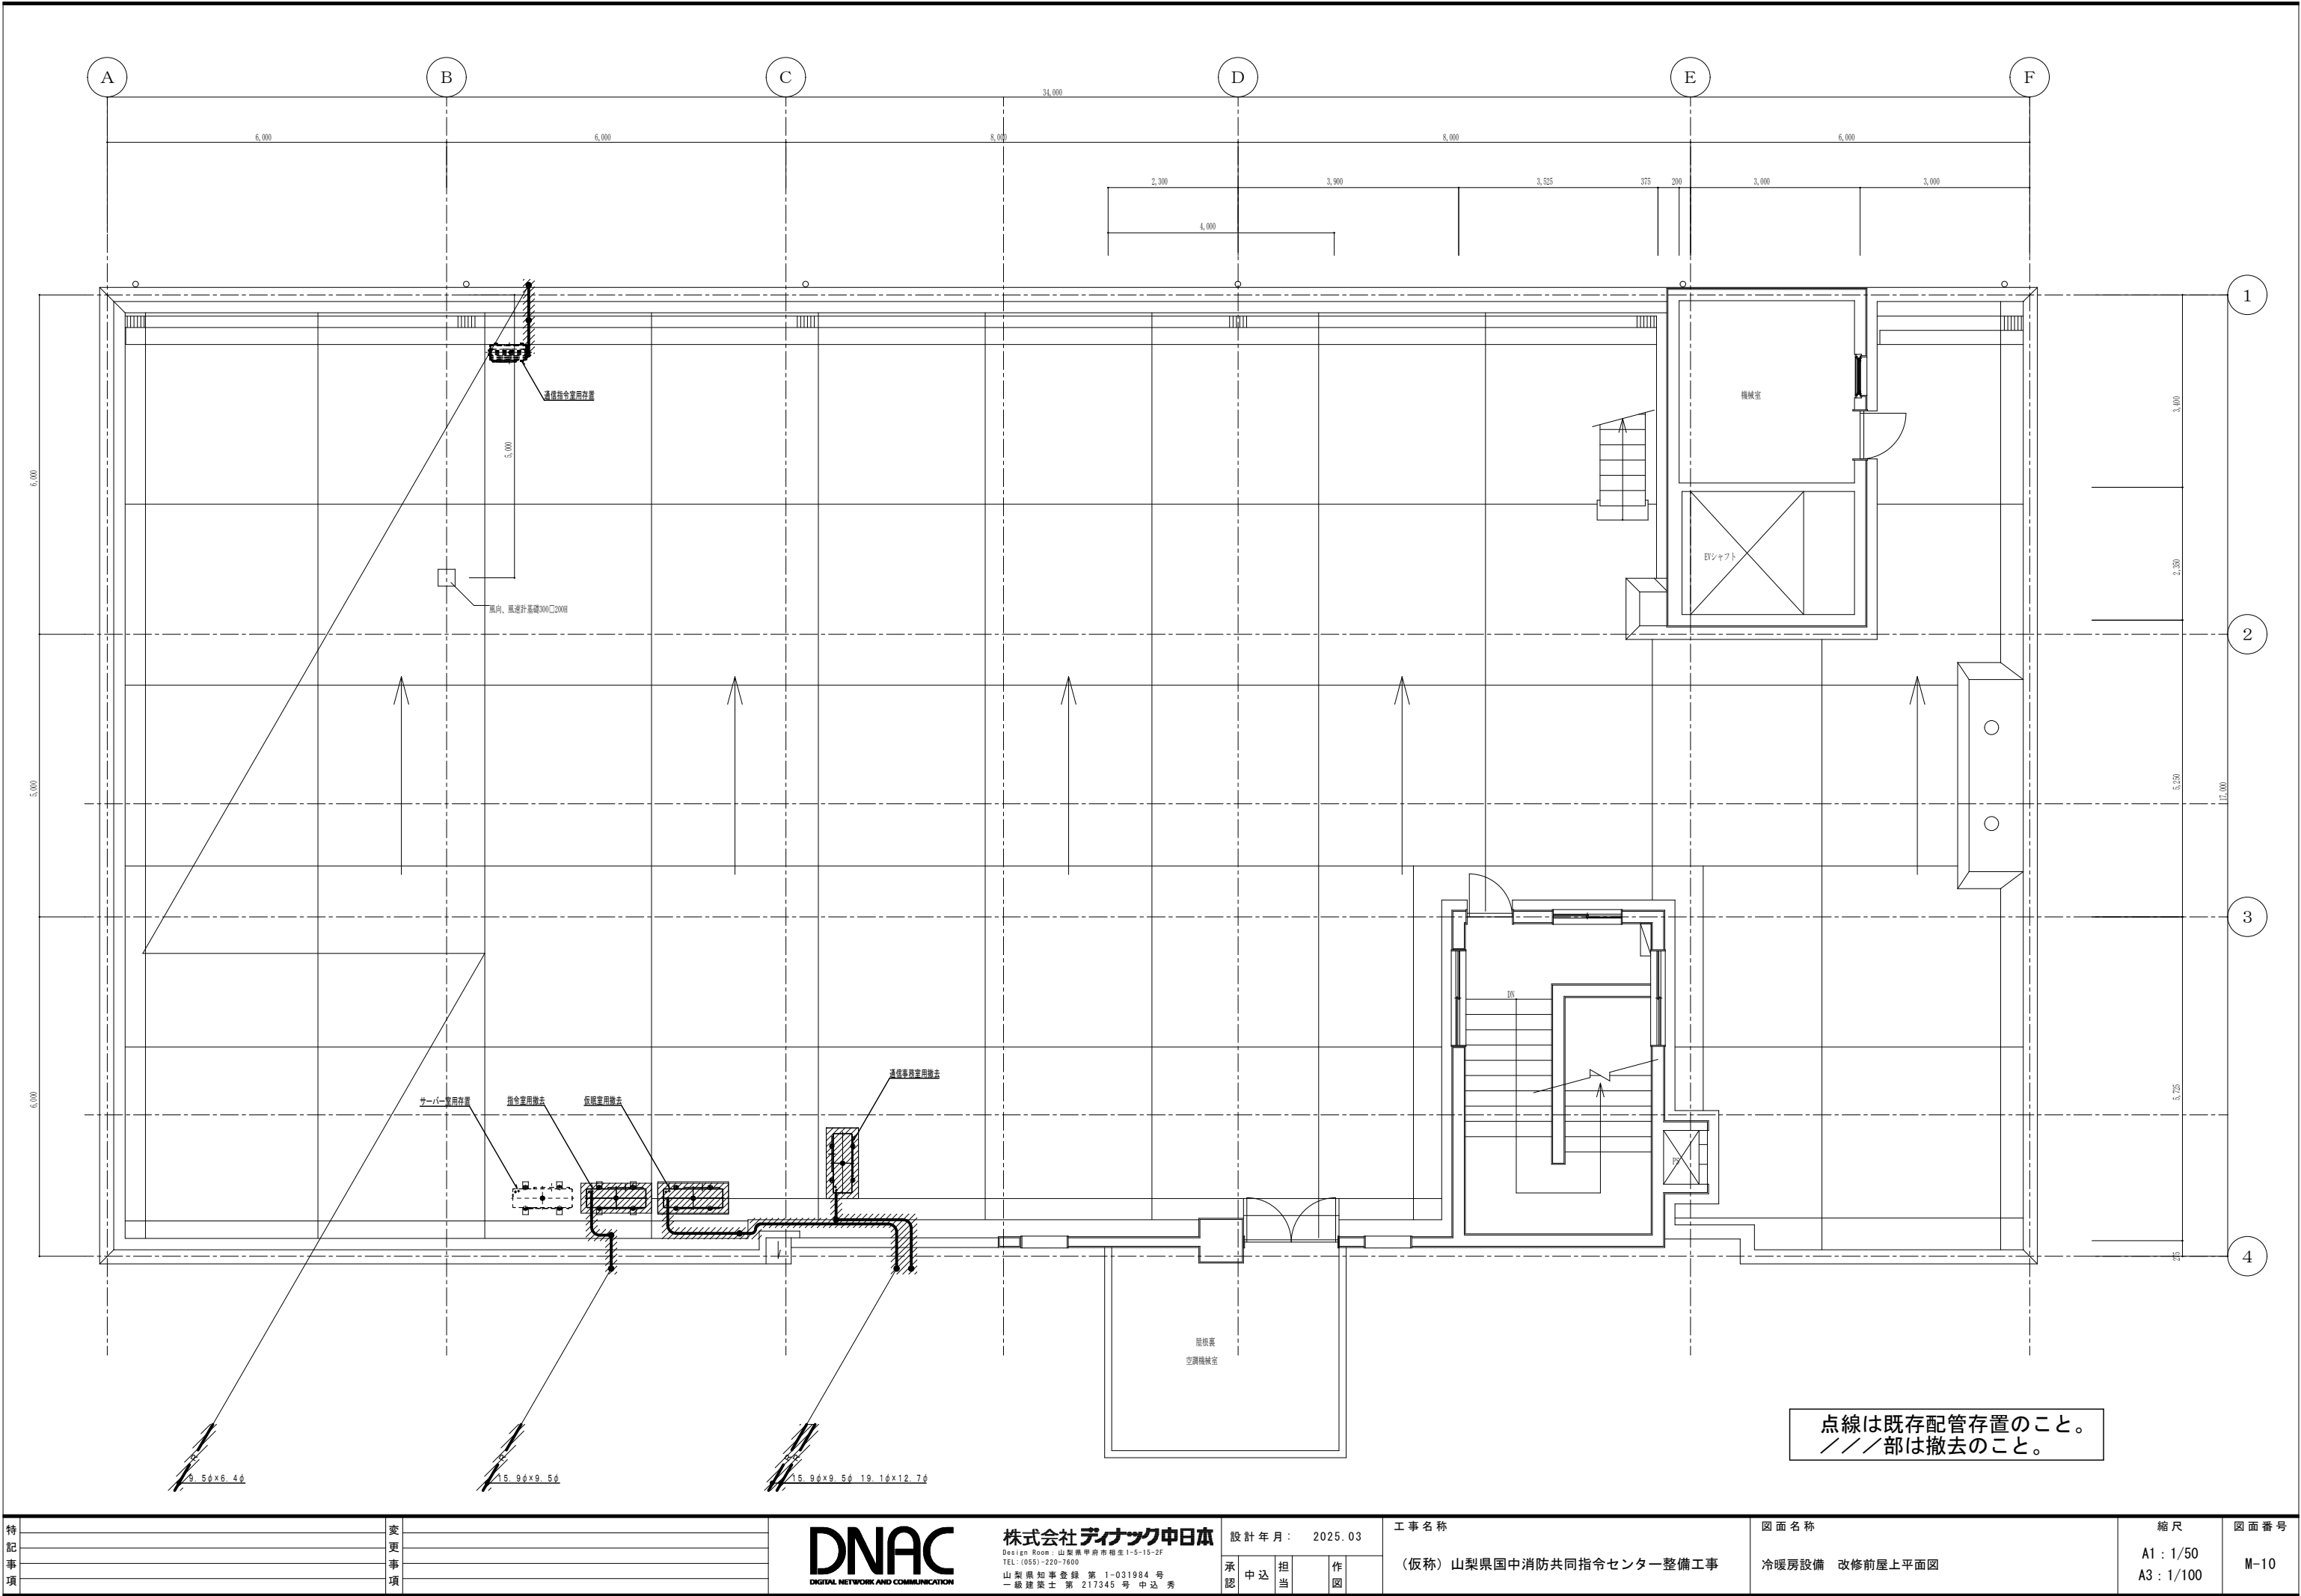

特 記 事 項	変 更 事 項





株式会社 **ディナック** 中日本
Design Room: 山梨県甲府市相生1-5-15-2F
TEL: (055)-220-7600
山梨県知事登録 第 1-031984 号
一級建築士 第 217345 号 中込 秀

設計年月： 2025.03				
承認	中込	担当		作図

工事名称
(仮称) 山梨県国中消防共同指令センター整備工事

図面名称
冷暖房設備 改修前屋上平面図

縮尺	図面番号
A1 : 1/50 A3 : 1/100	M-10

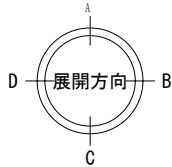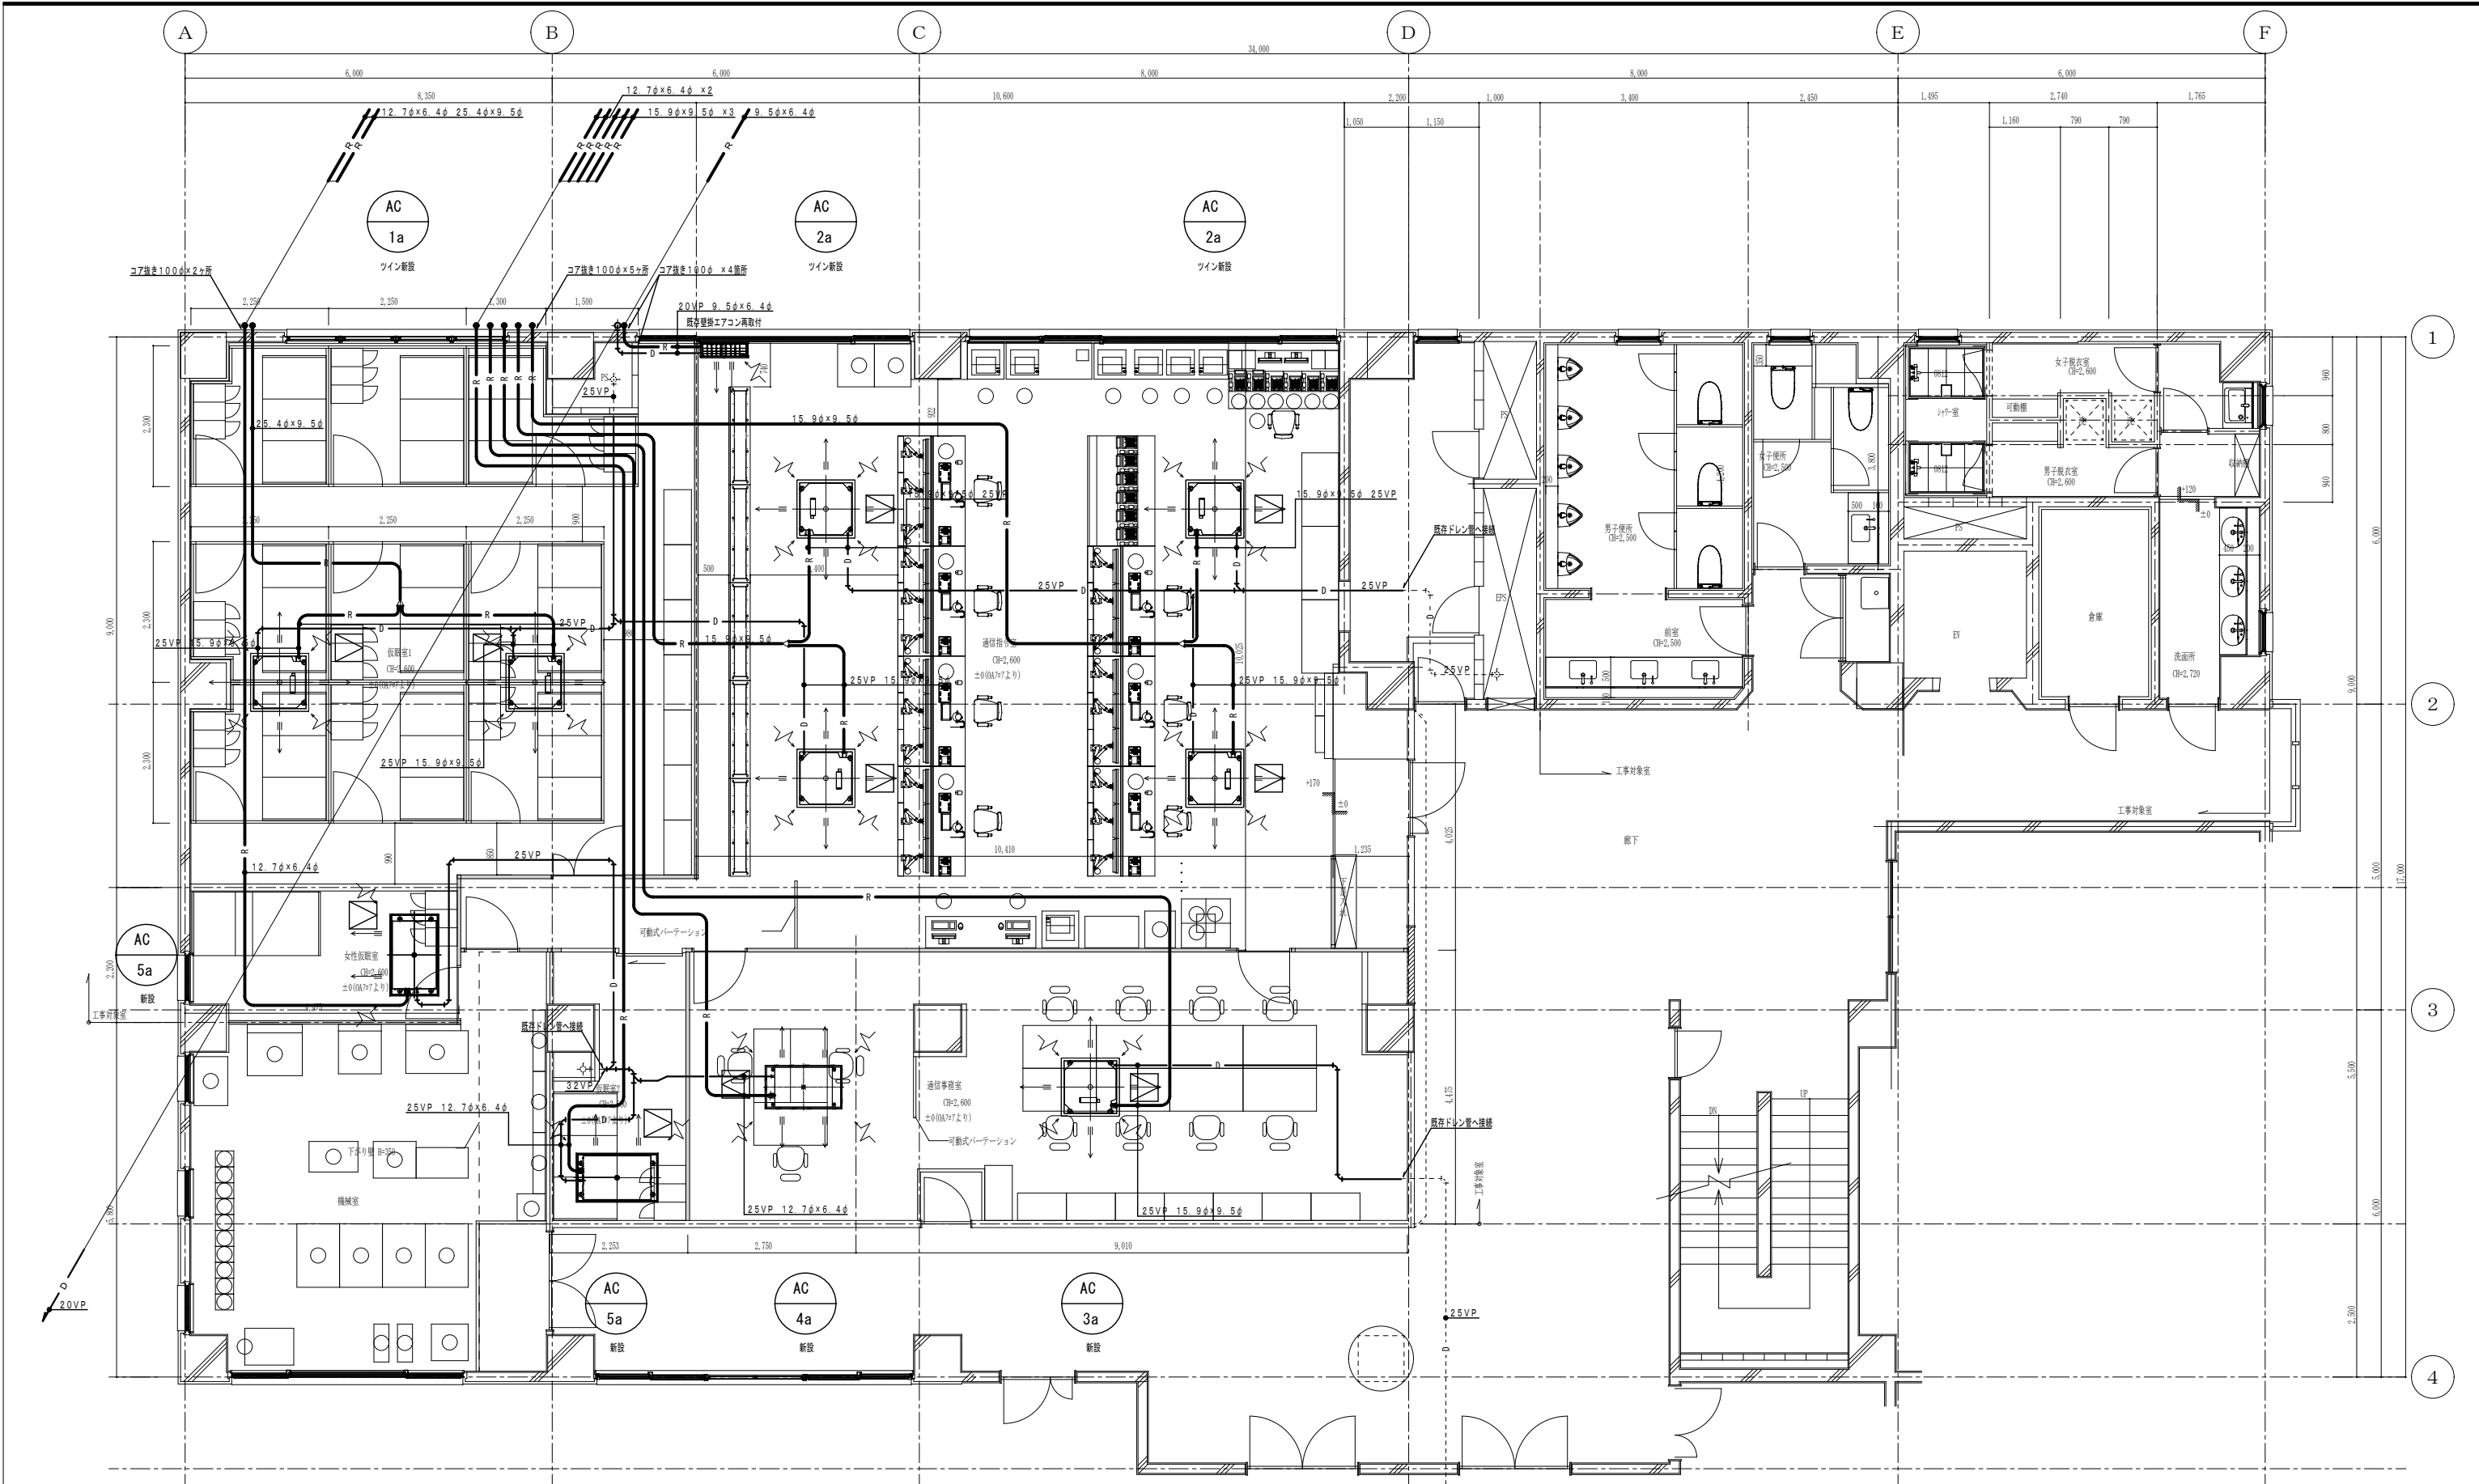

3階平面図

点線は既存配管存置のこと。
実線は新設配管のこと。

特記事項	変更事項




株式会社 **ディナック** 中日本
Design Room: 山梨県甲府市相生1-5-15-2F
TEL: (055)-220-7600
山梨県知事登録 第 1-031984 号
一級建築士 第 217345 号 中込 秀

設計年月:	2025.03
承認	中込 担当 作図

工事名称
(仮称) 山梨県国中消防共同指令センター整備工事

図面名称
冷暖房設備 改修後3階平面図

縮尺	図面番号
A1: 1/50 A3: 1/100	M-11

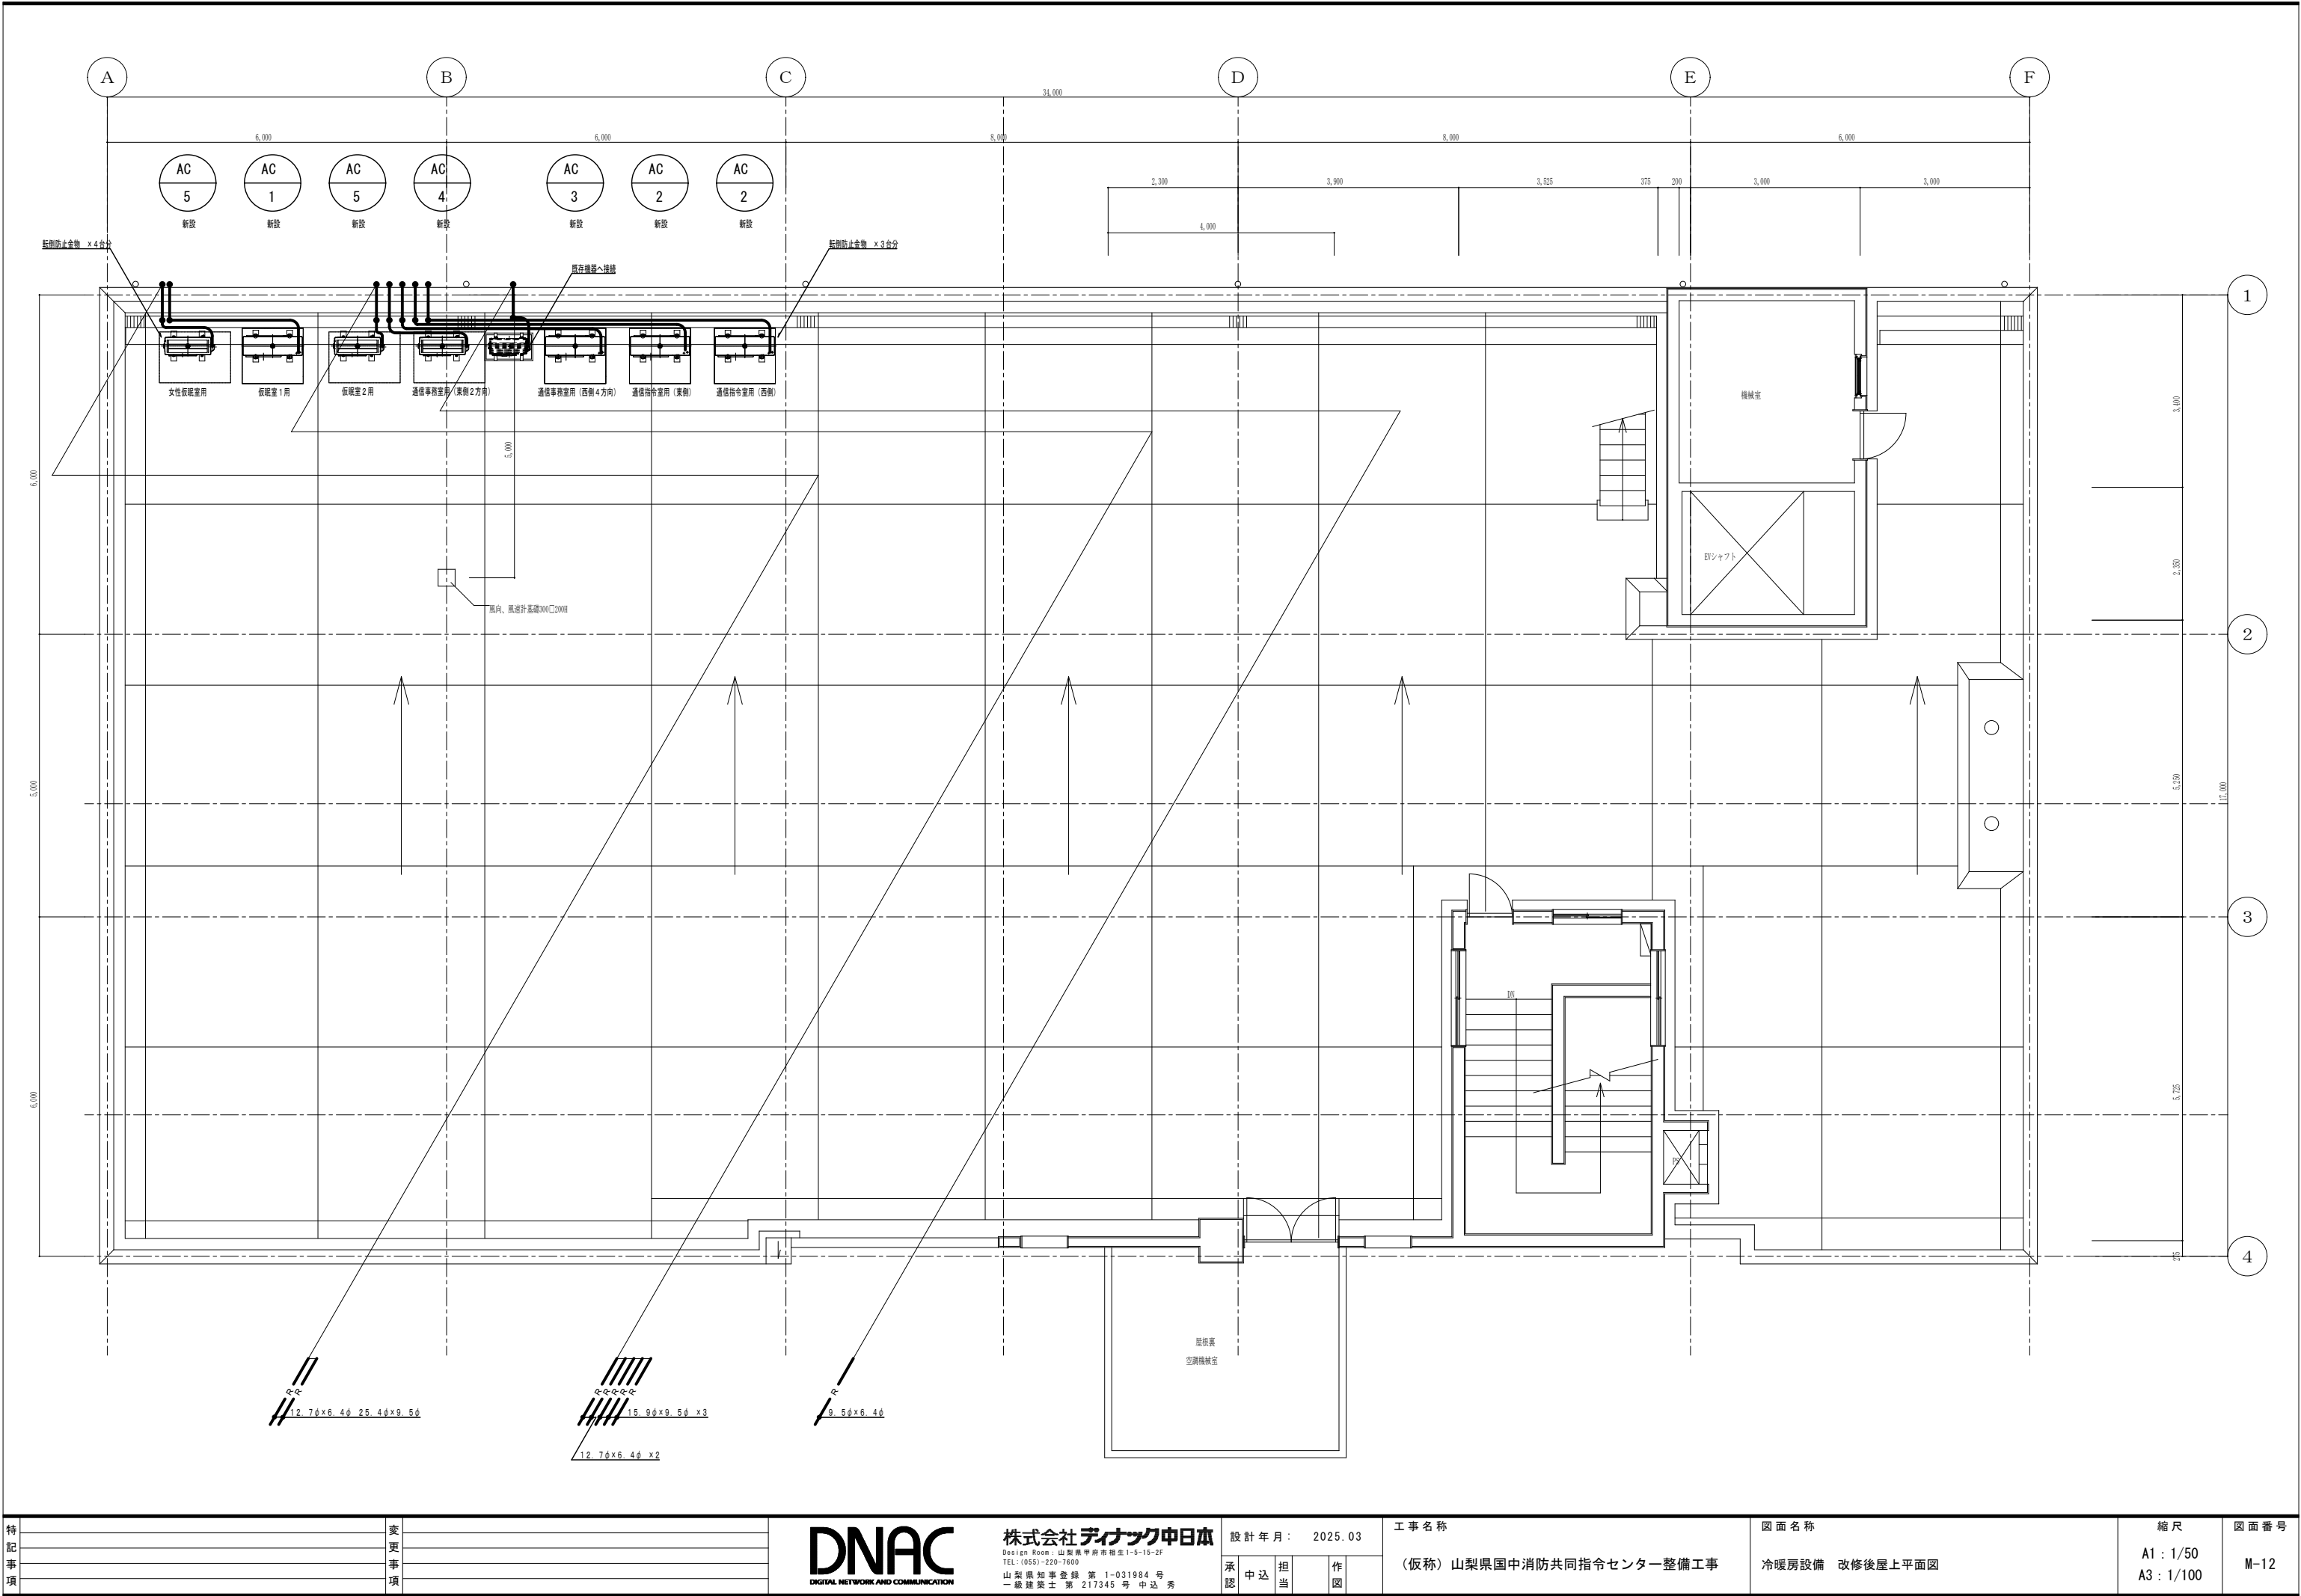

特 記 事 項	変 更 事 項

DNAC
DIGITAL NETWORK AND COMMUNICATION

株式会社 デイナック 中日本
Design Room: 山梨県甲府市相生1-5-15-2F
TEL: (055)-220-7600
山梨県知事登録 第 1-031984 号
一級建築士 第 217345 号 中込 秀

設計年月: 2025. 03
承認 中込 担当 作図

工事名称
(仮称) 山梨県国中消防共同指令センター整備工事

図面名称	縮尺	図面番号
冷暖房設備 改修後屋上平面図	A1: 1/50 A3: 1/100	M-12


換 気 機 器 表 【 撤 去 】

記号	名称	数量	仕 様	電源 (参考値)			設置場所
				φ	V	kw／W	
L F－1	全熱交換機	1	天井仕上り型 インリフハ 補付 熱交換時風量:255m3/h 温度交換効率72% VC7㉔製丸形φ150×2共 寸法:1290×439×H311 質量:33kg	1	1 0 0	1 2 8 W	通信指令室
F－1	天井埋込型換気扇	4	自動運転タイプ インリフハ 補付 低騒音型 風量:200m3/h SP:1.8 ^{mm} H ₂ O VC7㉔製丸形φ150共 寸法:307 [□] ×H242 質量:7.7kg	1	1 0 0	1 8 . 5 W	通信指令室・仮眠室・デ-ｸﾞ入力室・通信事務室 各1
F－3	天井埋込型換気扇	1	インリフハ 補付 低騒音型 風量:123m3/h SP:1.5 ^{mm} H ₂ O VC7㉔製丸形φ100共 寸法:251 [□] ×H204 質量:4.2kg	1	1 0 0	1 3 W	防災対策室
F－4	天井埋込型換気扇	1	低騒音型 風量:402m3/h SP:1.8 ^{mm} H ₂ O VC7㉔製丸形φ150共 寸法:307 [□] ×H243 質量:7.2kg	1	1 0 0	4 6 W	男子便所
F－5	天井埋込型換気扇	1	低騒音型 風量:240m3/h SP:1.8 ^{mm} H ₂ O VC7㉔製丸形φ150共 寸法:307 [□] ×H242 質量:7.2kg	1	1 0 0	1 8 . 5 W	女子便所
F－1 3	天井埋込型換気扇	2	浴室用自動運転タイプ 耐湿型 風量:125m3/h SP:1.8 ^{mm} H ₂ O 寸法:251 [□] ×H204 質量:3.6kg	1	1 0 0	1 3 W	浴室・洗面脱衣室
G－1	給気グリル	1	ﾌﾞﾗｽﾏｯﾌﾟ製 φ150 VC7㉔製φ150共				洗面脱衣室

換 気 機 器 表 【 新 設 】

記号	名称	数量	参考型番		仕 様	電源 (参考値)			設置場所
						φ	V	kw／W	
H E F－1	業務用ロスナイ	2	LGH-N50CX3	三菱電機 (株)	天井仕上り形 マイコンタイプ 風量:390m3/h 機外静圧:100Pa 温度交換効率:69.0% 騒音:34dB 寸法:1202×577×330 質量:29kg 24時間換気スイッチ共	1	1 0 0	1 8 6 W	通信指令室
			FY-M500ZB11	ﾊﾞﾙﾅﾐﾅｯｸ (株)	丸形ﾌｰﾄﾞ (SUS製・ｷﾞｻﾞﾘｰ防虫網付)				
			VNC-UM500RW	日本ｷﾅﾘｱ (株)					
E F－1	天井埋込形換気扇	1	VD-23ZB13	三菱電機 (株)	低騒音形金属ｷﾞﾆﾞｲﾀﾞﾞ 風量:510m3/h 機外静圧:75Pa 騒音:30.5dB 寸法:386 [□] ×H232 質量:8.3kg 丸形ﾌｰﾄﾞ (SUS製・ｷﾞｻﾞﾘｰ防虫網付)	1	1 0 0	7 4 W	男子便所
			FY-38S7	ﾊﾞﾙﾅﾐﾅｯｸ (株)					
			DVF-T23RVYDA	日本ｷﾅﾘｱ (株)					
E F－2	天井埋込形換気扇	1	VD-20ZB14	三菱電機 (株)	低騒音形金属ｷﾞﾆﾞｲﾀﾞﾞ 風量:250m3/h 機外静圧:120Pa 騒音:36.5dB 寸法:307 [□] ×H243 質量:5.2kg 丸形ﾌｰﾄﾞ (SUS製・ｷﾞｻﾞﾘｰ防虫網付)	1	1 0 0	4 4 W	女子便所
			FY-32SG7	ﾊﾞﾙﾅﾐﾅｯｸ (株)					
			DVF-T23LYDA	日本ｷﾅﾘｱ (株)					
E F－3	天井埋込形換気扇	2	VD-15ZP14	三菱電機 (株)	低騒音形金属ｷﾞﾆﾞｲﾀﾞﾞ 風量:110m3/h 機外静圧:80Pa 騒音:35.0dB 寸法:251 [□] ×H204 質量:3.4kg 丸形ﾌｰﾄﾞ (SUS製・ｷﾞｻﾞﾘｰ防虫網付)	1	1 0 0	2 0 W	ｼｬｯﾌﾟ室女子脱衣室・ｼｬｯﾌﾟ室男子脱衣室
			FY-24SK7	ﾊﾞﾙﾅﾐﾅｯｸ (株)					
			DVF-T18LY	日本ｷﾅﾘｱ (株)					
E F－4	天井埋込形換気扇	2	VD-20ZXP14-C	三菱電機 (株)	低騒音形インリフ格子タイプ 風量:420m3/h 機外静圧:70Pa 騒音:36.0dB 寸法:307 [□] ×H204 質量:5.5kg 丸形ﾌｰﾄﾞ (SUS製・ｷﾞｻﾞﾘｰ防虫網付) 24時間換気スイッチ共	1	1 0 0	5 4 W	仮眠室1・通信事務室
			FY-32SG7	ﾊﾞﾙﾅﾐﾅｯｸ (株)					
			DVF-T23RVD	日本ｷﾅﾘｱ (株)					
E F－5	天井埋込形換気扇	3	VD-15ZXP14-C	三菱電機 (株)	低騒音形インリフ格子タイプ 風量:100m3/h 機外静圧:85Pa 騒音:34.5dB 寸法:251 [□] ×H204 質量:3.5kg 丸形ﾌｰﾄﾞ (SUS製・ｷﾞｻﾞﾘｰ防虫網付) 24時間換気スイッチ共×内2	1	1 0 0	2 0 W	女性仮眠室・仮眠室2・洗面所
			FY-24JG8V	ﾊﾞﾙﾅﾐﾅｯｸ (株)					
			DVF-T18RVS	日本ｷﾅﾘｱ (株)					

換 気 計 算 表		V (m3/h)＝2 0 × A／N (建基令 2 0 条の 2)			シックハウス対策 (建基令 2 0 条の 8)				換気回数 (回/h)		決定換気量 V (m3/h)	備考
階	室名	床面積 A (m2)	占有面積 N (m2/人)	必要換気量 V (m3/h)	天井高 (m)	室容積 (m3)	換気回数 (回/h)	必要換気量 V (m3/h)	換気回数 (回/h)	必要換気量 V (m3/h)		
1	ｼｬｯﾌﾟ室・女子脱衣室	4.06	3	27.07	2.60	10.56	0.5	5.28	10.0	105.56	110	EF-3
	ｼｬｯﾌﾟ室・男子脱衣室	3.98	3	26.53	2.60	10.35	0.5	5.17	10.0	103.48	110	EF-3
	洗面所	8.06	3	53.73	2.72	21.92	0.5	10.96	3.0	65.77	100	EF-5
	女子便所	9.31	3	62.07	2.50	23.28	0.5	11.64	10.0	232.75	250	EF-2
	男子便所	20.40	3	136.00	2.50	51.00	0.5	25.50	10.0	510.00	510	EF-1
	通信指令室	115.73	3	771.53	2.60	300.90	0.5	150.45	3.0	902.69	24 h 390*2	HEF-1
	仮眠室1	74.52	3	496.80	2.60	193.75	0.5	96.88	2.0	387.50	24 h 420	EF-4
	女性仮眠室	9.87	3	65.80	2.60	25.66	0.5	12.83	3.0	76.99	24 h 100	EF-5
	仮眠室2	9.91	3	66.07	2.60	25.77	0.5	12.88	3.0	77.30	24 h 100	EF-5
	通信事務室	52.74	3	351.60	2.60	137.12	0.5	68.56	3.0	411.37	24 h 420	EF-4

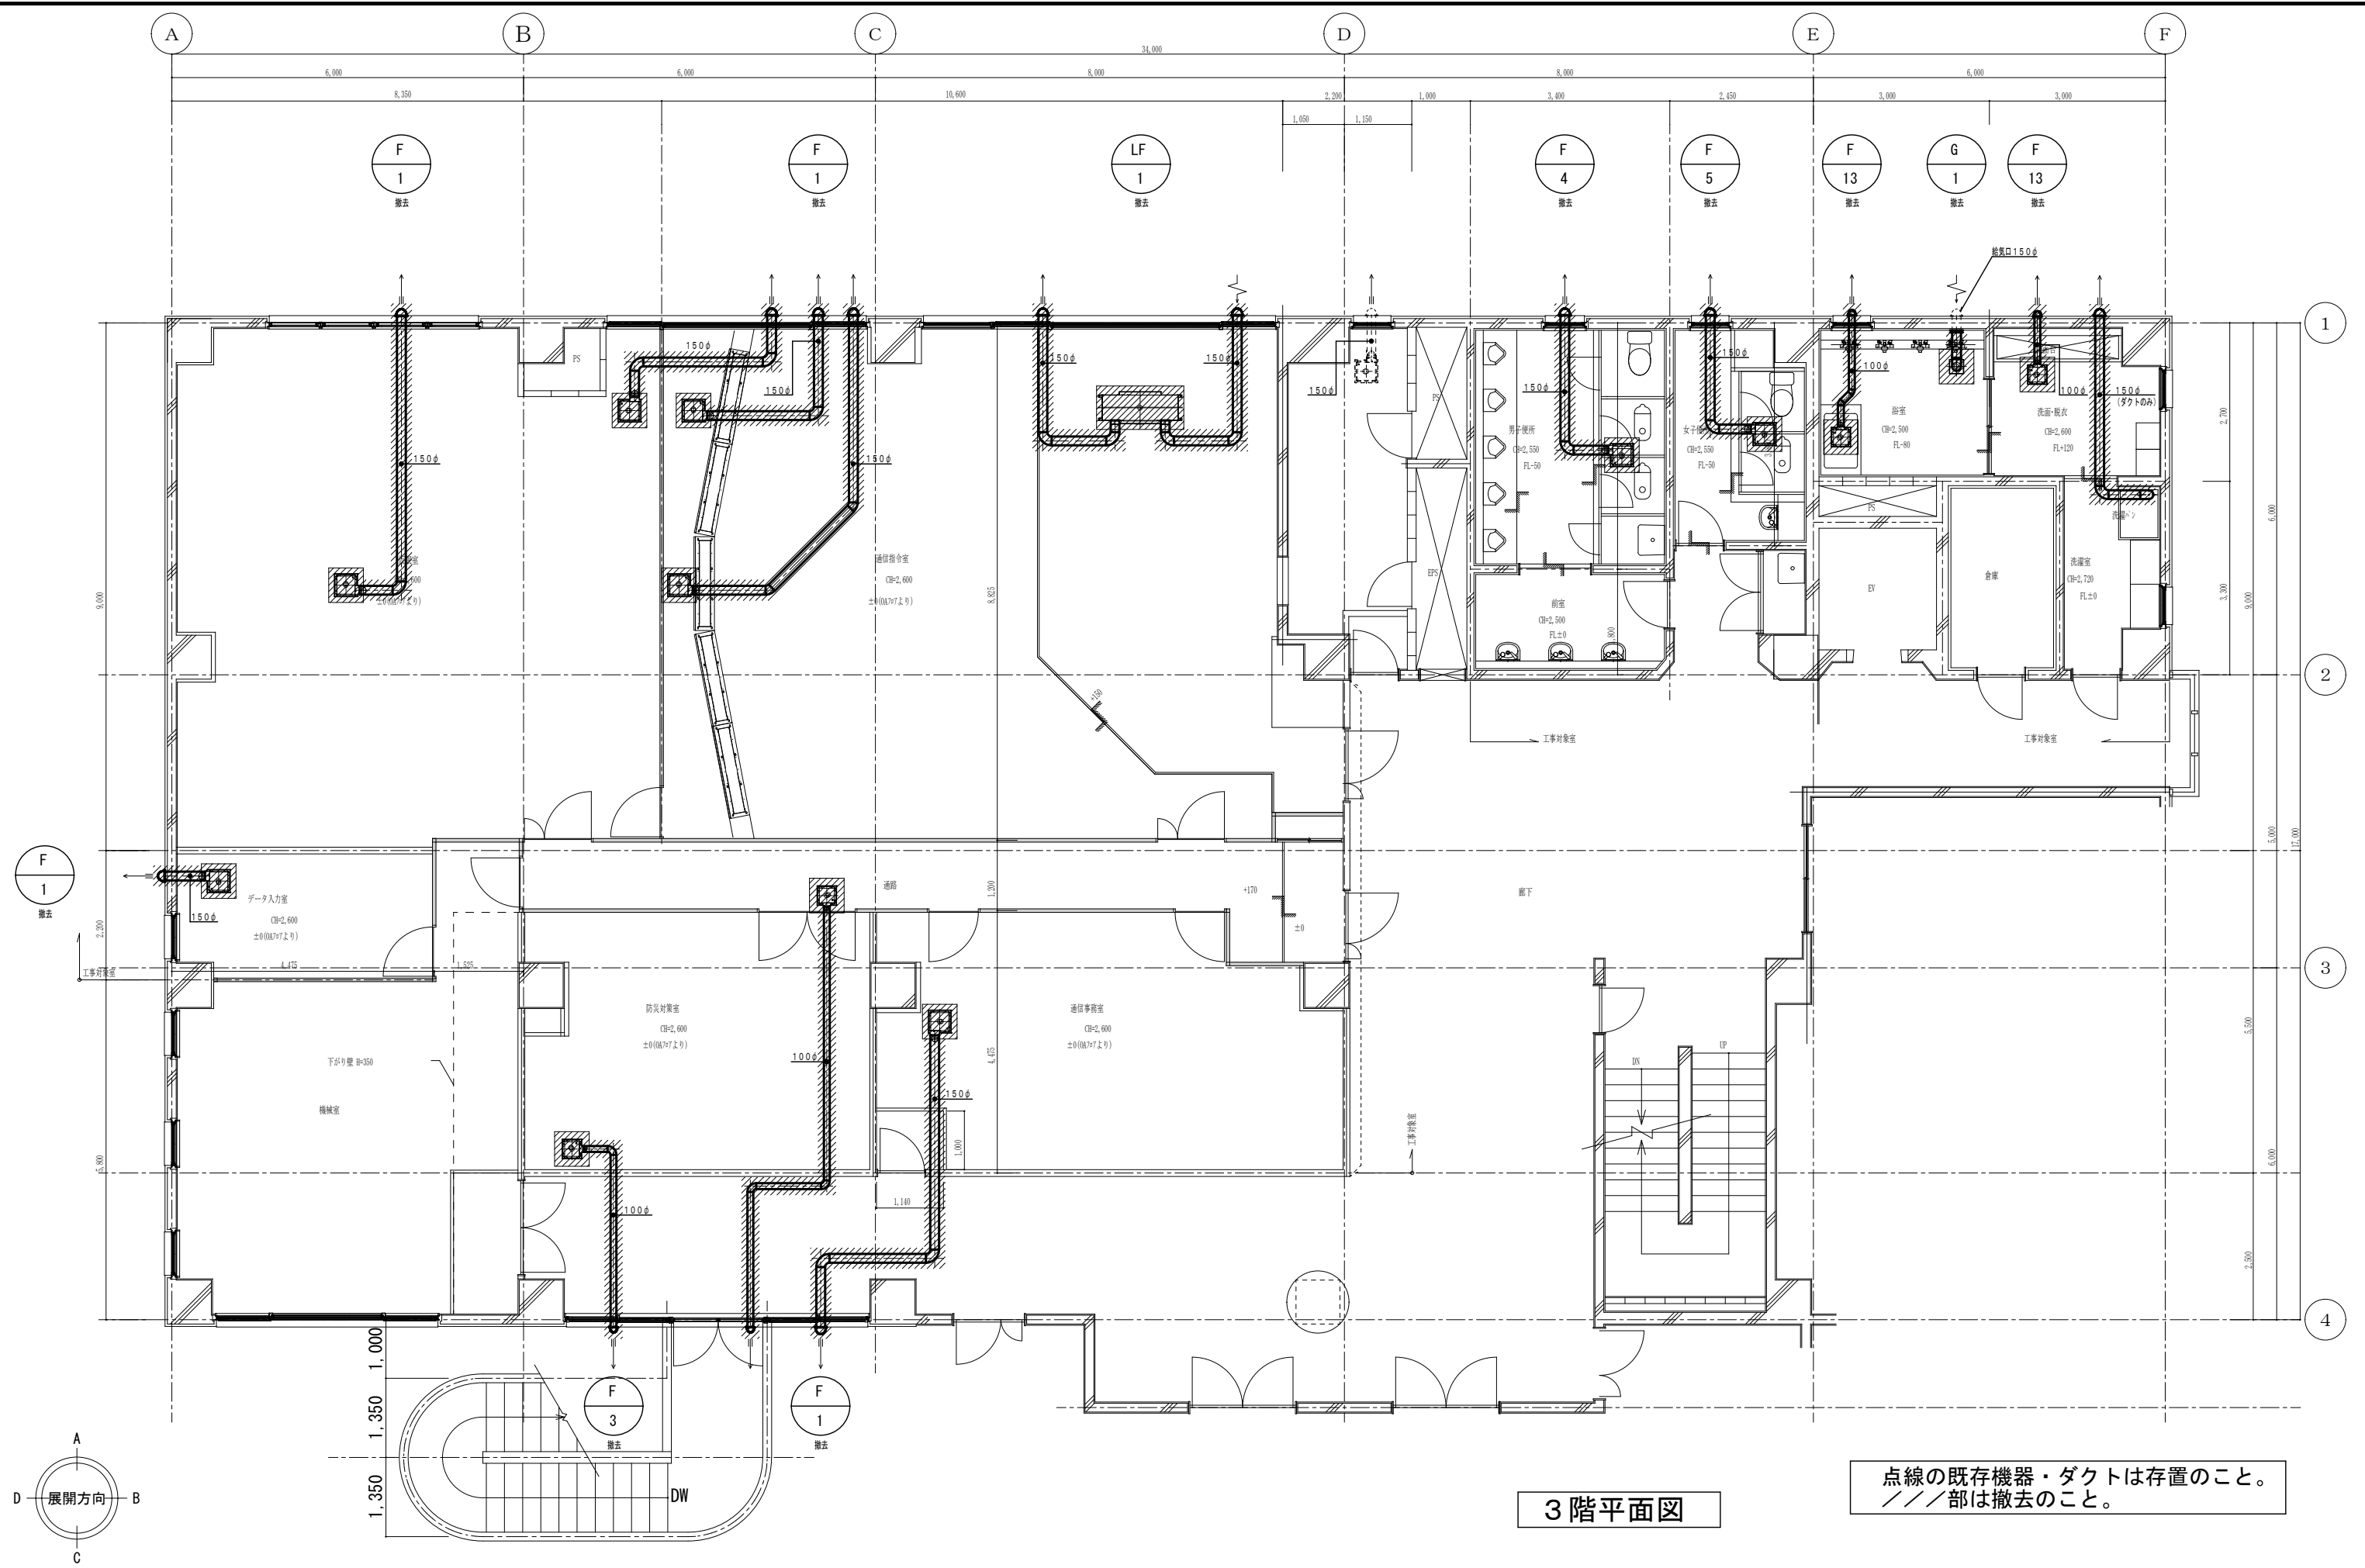

3階平面図

点線の既存機器・ダクトは存置のこと。
//部は撤去のこと。

特記事項	変更事項



株式会社 **ディナック** 中日本
Design Room: 山梨県甲府市相生1-5-15-2F
TEL: (055)-220-7600
山梨県知事登録 第 1-031984 号
一級建築士 第 217345 号 中込 秀



設計年月：		2025.03	
承認	中込	担当	作図

工事名称
(仮称) 山梨県国中消防共同指令センター整備工事

図面名称
換気設備 改修前3階平面図

縮尺
A1 : 1/50
A3 : 1/100

図面番号
M-14

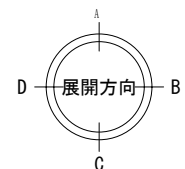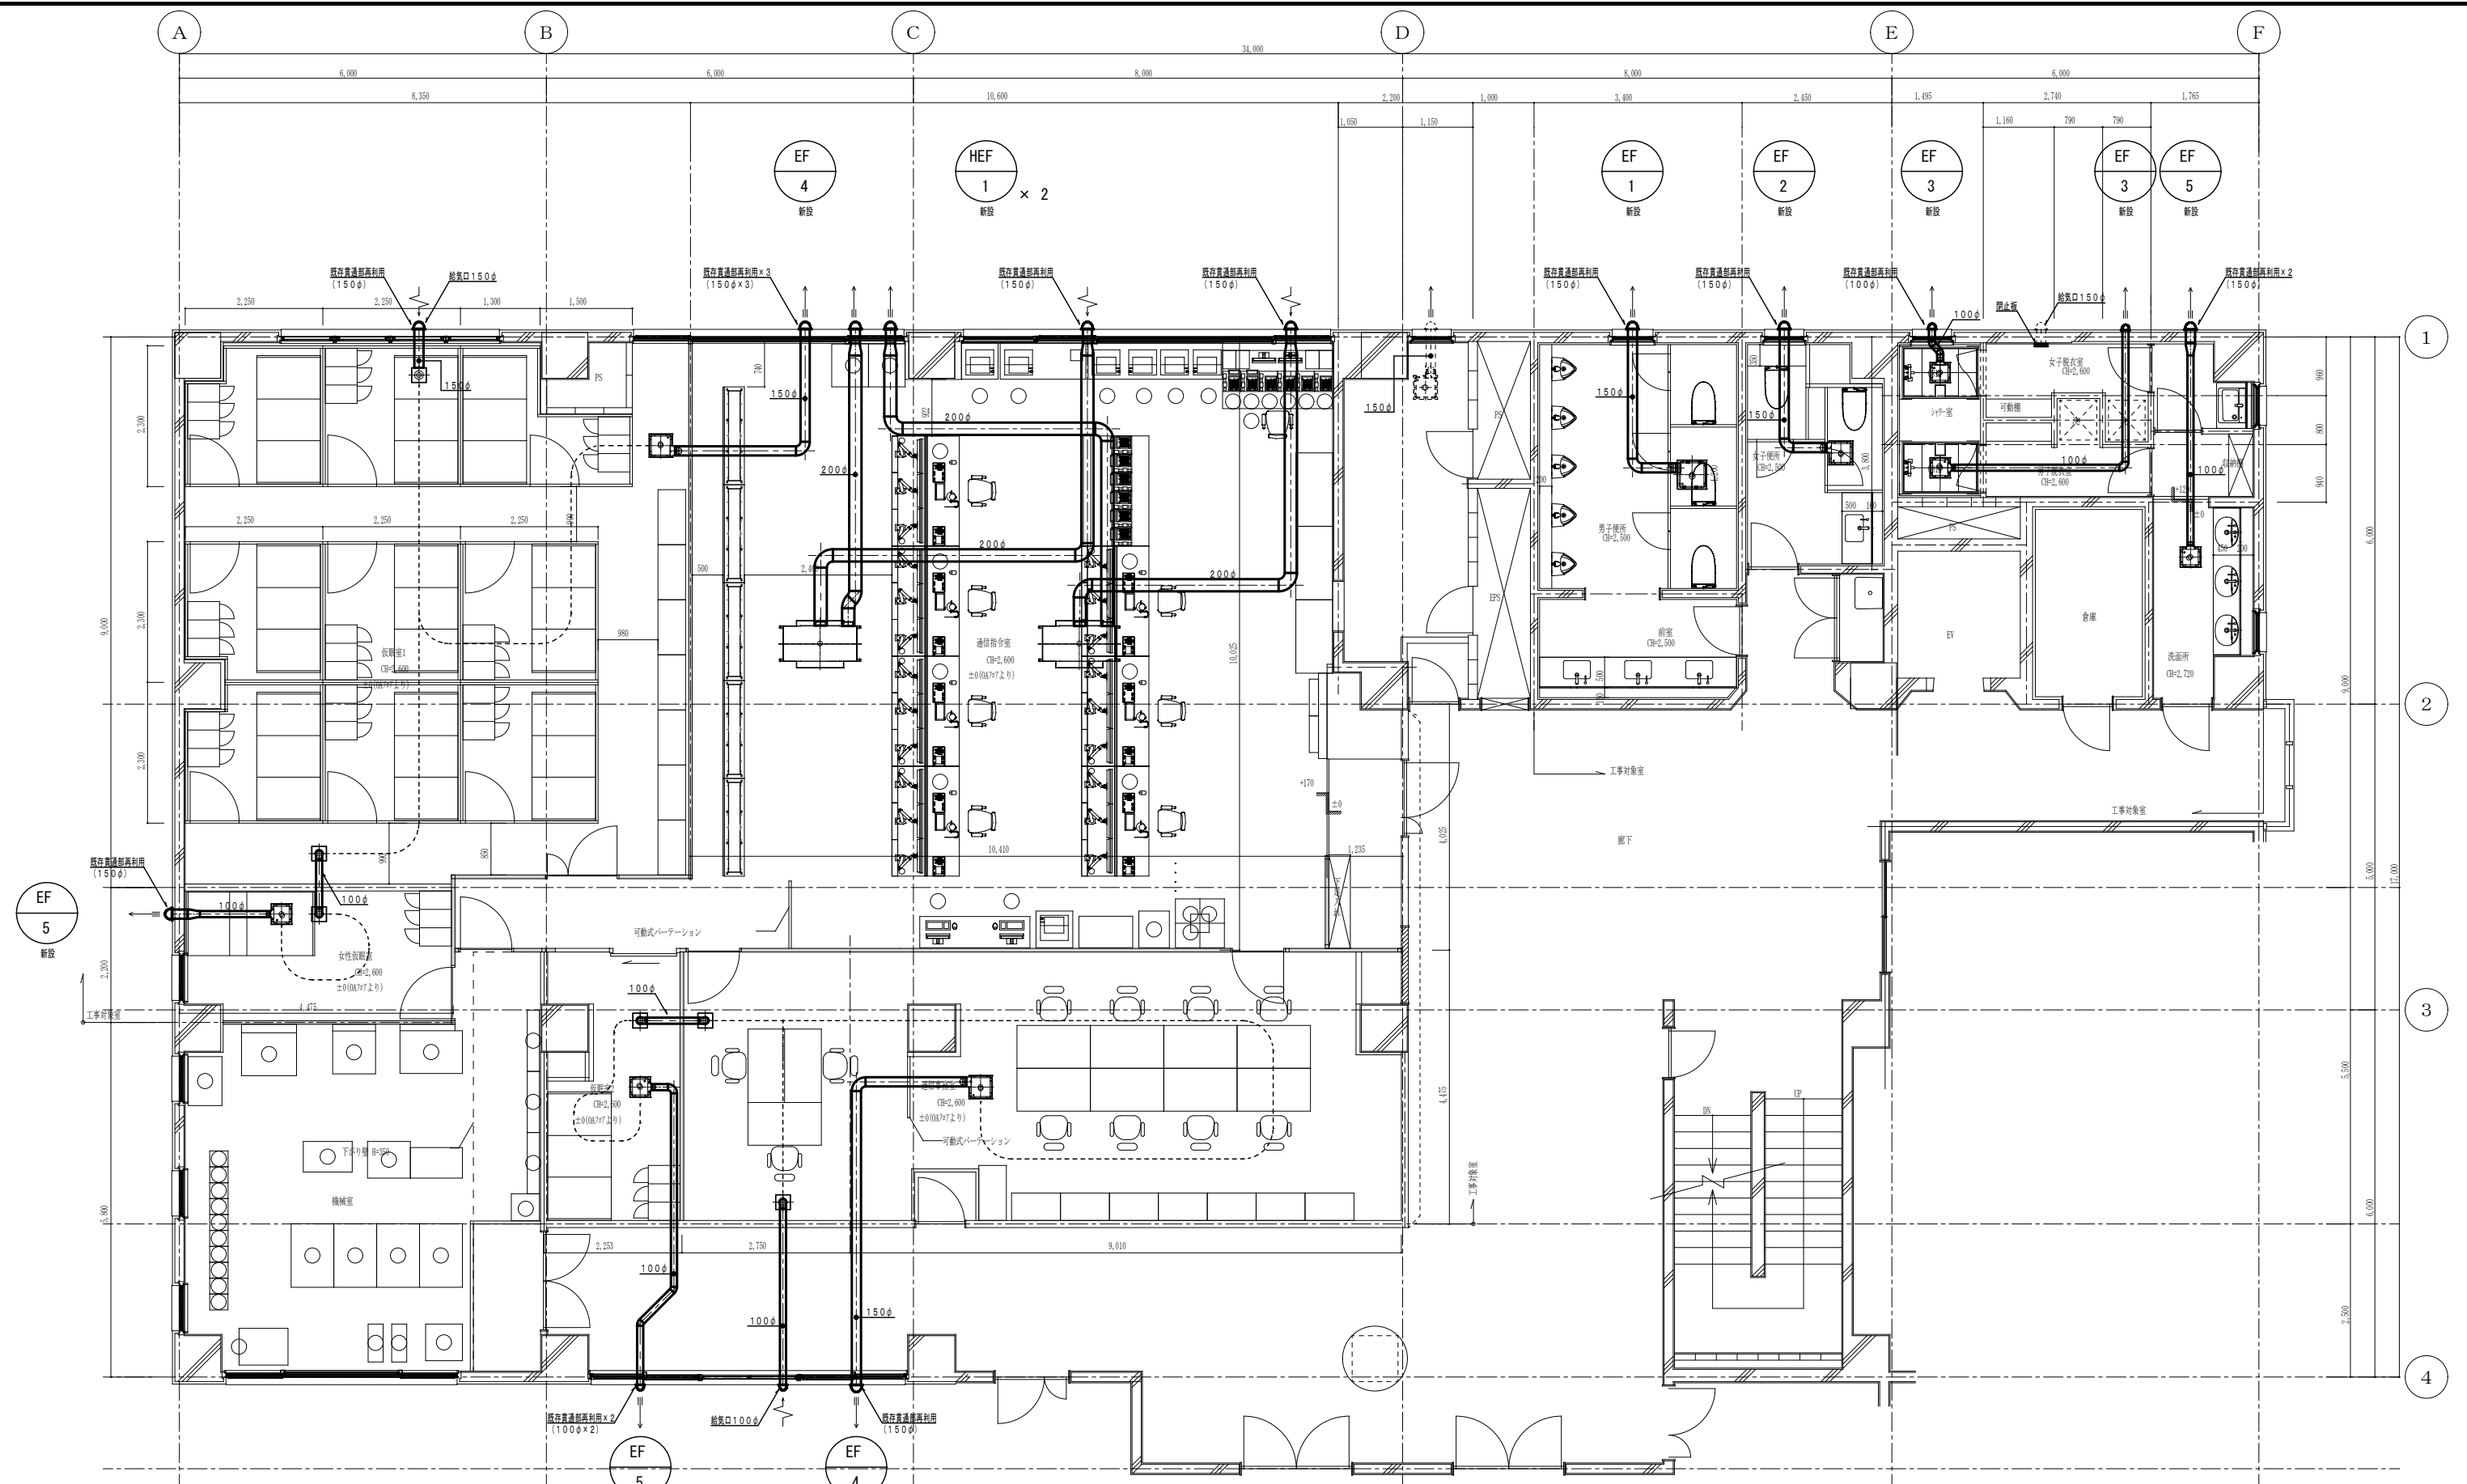

3階平面図

点線の既存機器・ダクトは存置のこと。
実線は新設ダクトのこと。

特 記 事 項	変 更 事 項



株式会社 **ディナック** 中日本
Design Room: 山梨県甲府市相生1-5-15-2F
TEL: (055)-220-7600
山梨県知事登録 第 1-031984 号
一級建築士 第 217345 号 中込 秀

設計年月:	2025.03
承認	中込 担当 作図

工事名称
(仮称) 山梨県国中消防共同指令センター整備工事

図面名称
換気設備 改修後3階平面図

縮尺	図面番号
A1: 1/50 A3: 1/100	M-15