


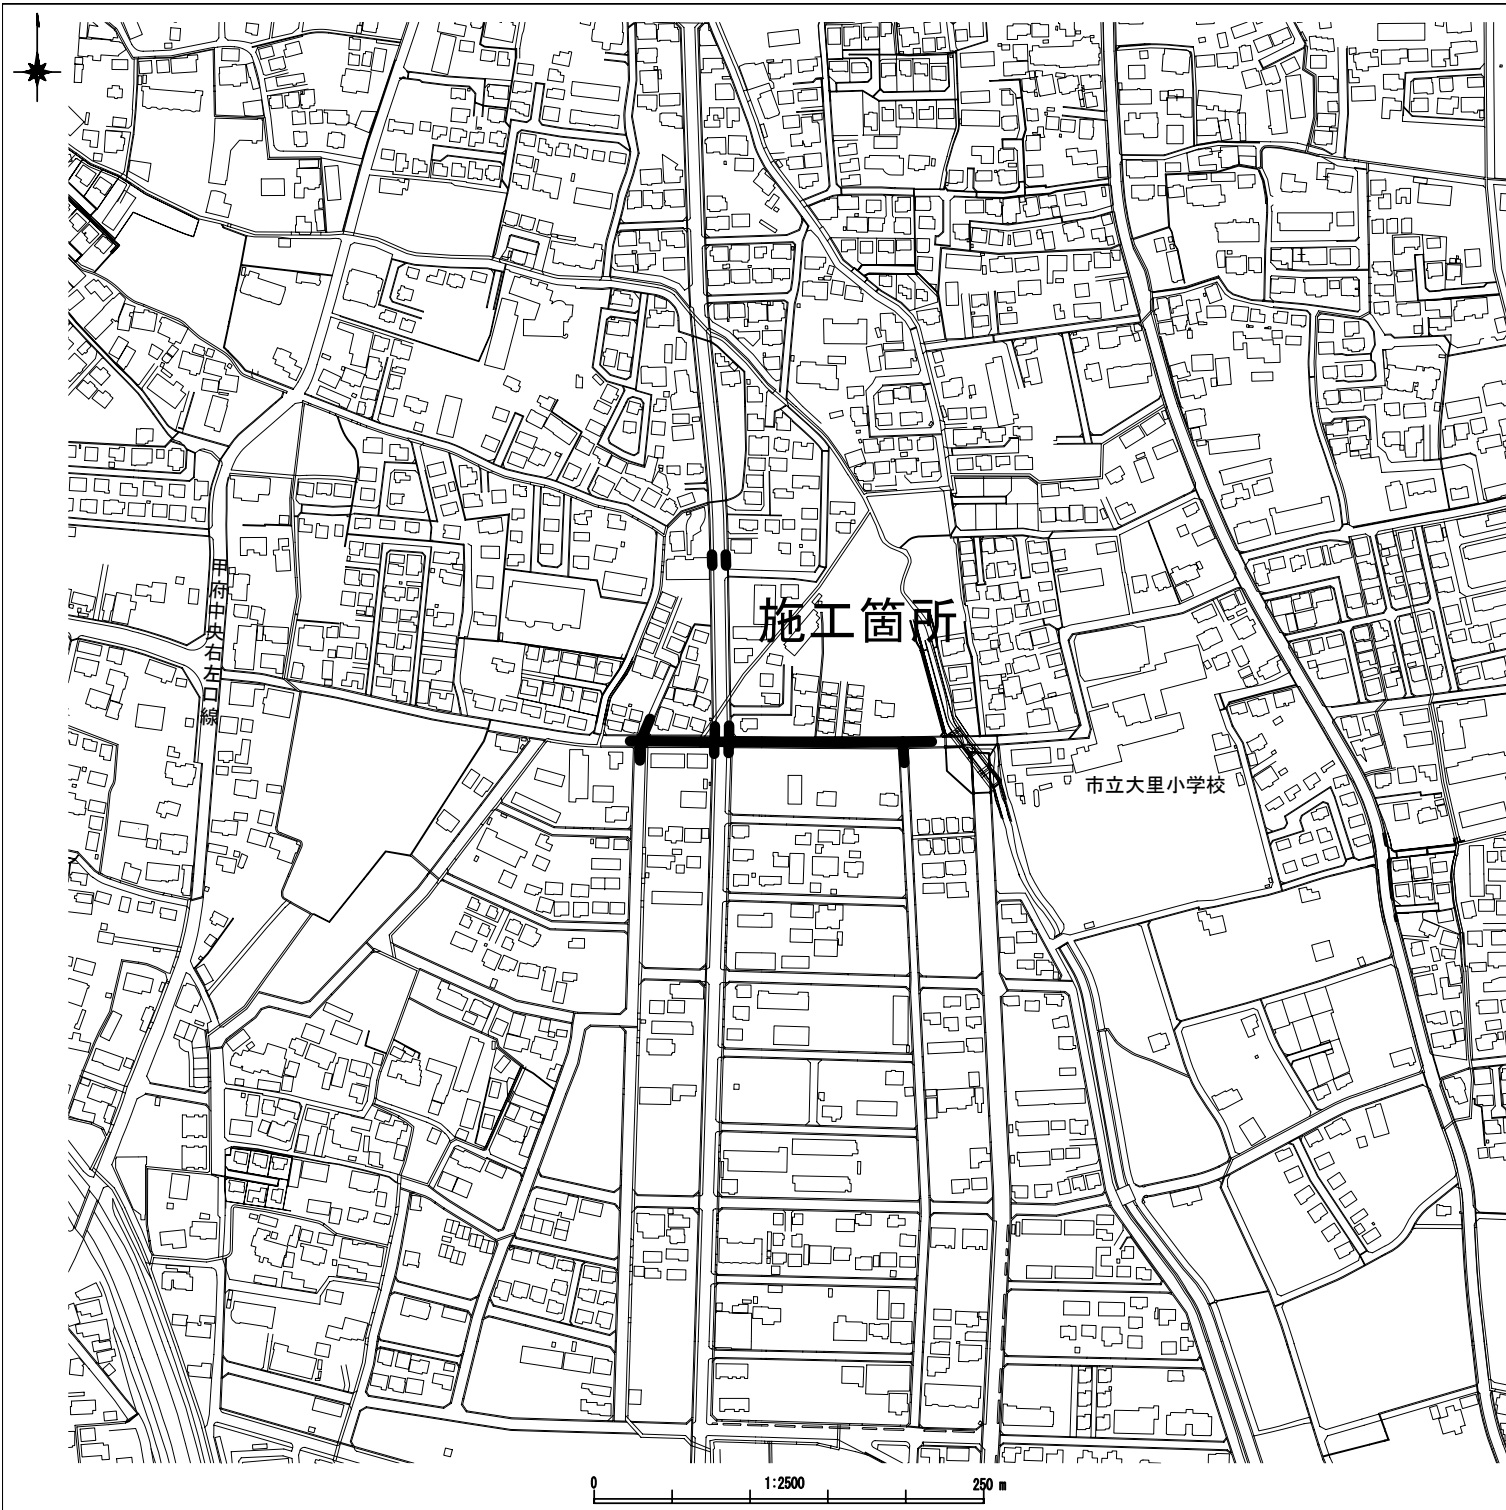


建設工事台帳				管理番号	
				R7-災対-6	
年度・科目		令和7年度 第41款 第01項 第01目 第20節 第27細			
工事名称		(災対-6)配水管布設替工事			
工事場所		甲府市大里町地内ほか(市立大里小学校の西)			
請負契約年月日		令和 年 月 日	請負業者名		—
契約工期		令和 年 月 日	～	令和 年 月 日	
中止又は延期年月日		令和 年 月 日	～	令和 年 月 日	
検査年月日		令和 年 月 日	着手	令和 年 月 日	完成 令和 年 月 日
配管業者名		—		配管工氏名 —	
検査員職氏名		—		印 立会人職氏名 — 印	
担当課係名		水道 課		水道更新 係	
設計者職氏名		—		印 監督者氏名 — 印	
(工事の内容)					
DIP. GX φ250 196.5m			仕切弁. PE φ100 3基		
DIP. K φ250 2.5m			仕切弁. PE φ75 1基		
DIP. GX φ200 6.5m			仕切弁. PE φ50 1基		
DIP. GX φ150 8.0m			泥吐弁. GX φ100 1基		
DIP. K φ150 1.5m			泥吐弁. GX φ75 3基		
HPPE φ100 26.5m			水接栓 φ25 2基		
HPPE φ75 15.5m			空気弁 φ20 1基		
HPPE φ50 6.0m			不断水簡易仕切弁 φ150 1基		
仕切弁. GX φ250 4基			不断水簡易仕切弁 φ100 1基		
仕切弁. GX φ200 1基					
仕切弁. GX φ150 1基					
廃年度					
管種					
棄口径					
延長					
管7/7地					
(特記事項)					
※縮尺はA2で出力した場合					
土質区分		—		湧水状況 —	
縮尺		1:2500		分割数 1 / 4	
図面番号		—			
出力年月日		令和 年 月 日		図面更新年月日 令和 年 月 日 印	
甲府市上下水道局				マイクロNo. 〇〇—〇〇〇〇	


平面図 S=1/500



不断水簡易仕切弁設置箇所詳細図 S=1/1000

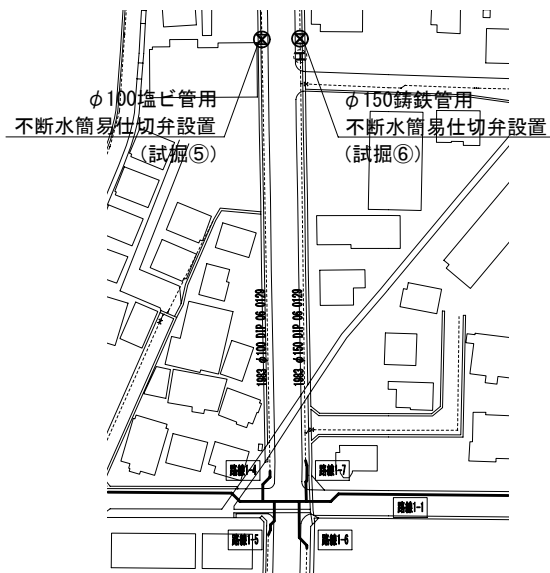

標準断面図 S=1/100

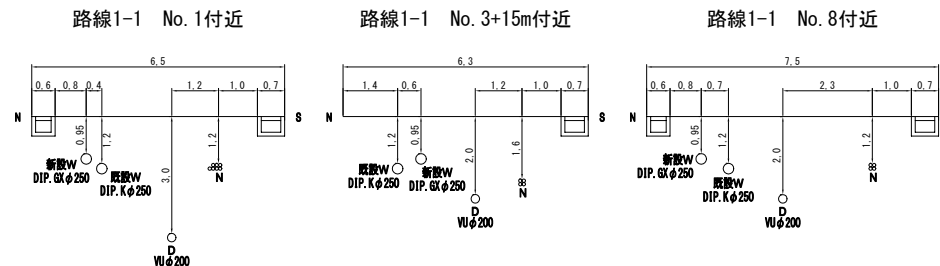


区画線工	規格	数量
実線・白・W=15cm		170.0m
ゼブラ・白・W=45cm		16.0m
グリーンカー舗装・20㎡以下		一式

給水管工事	管種	箇所数
宅内接続 【1箇所】	SSP φ40	1
道路接続 【4箇所】	PP φ20	4

試掘内容			
試掘①	1-1BP	W1.0×L1.5×H1.2	既設管の占用位置を確認し、配管計画と使用材料を再確認する
試掘②	横断断面 掘し置所	W1.0×L1.5×H2.0	既設水道・下水の占用位置を確認し、水路下越配管計画と使用材料を再確認する
試掘③		W1.0×L1.5×H2.0	
試掘④	1-7EP	W1.0×L1.5×H1.1	既設管の占用位置を確認し、配管計画と使用材料を再確認する
試掘⑤	不断水簡易 仕切弁設置 箇所	W1.2×L1.53×H1.57	既設管の占用位置を確認し、不断水簡易仕切弁の設置計画と使用材料を再確認する
試掘⑥		W1.4×L1.73×H1.57	



























※縮尺はA2で出力した場合

工事件名	(災対-6) 配水管布設替工事					
工事場所	甲府市大里町地内ほか(市立大里小学校の西)					
図面名	平面図・標準断面図	縮尺	図示	分割	2 / 4	
甲府市上下水道局	管理番号	R 7 - 災対 - 6	マイクNo.			

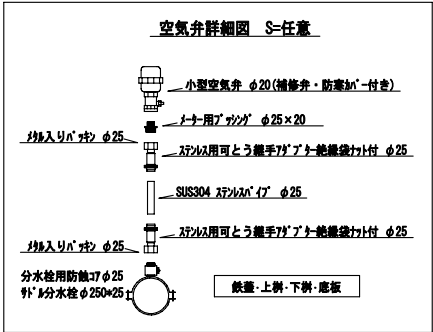

工事件名	(災害-6) 配水管布設替工事						
工事場所	甲府市大里町地内ほか (市立大里小学校の西)						
図 面 名	配管詳細図		縮尺	任 意	分割	3 / 4	
甲府市上下水道局	管理番号	R 7ー災害ー 6		マケDNo.			

土工標準図 S=1/25

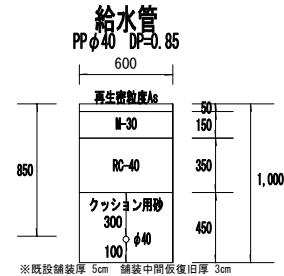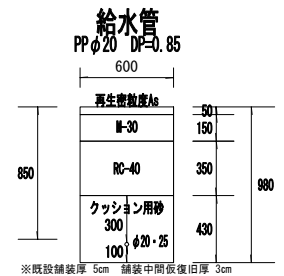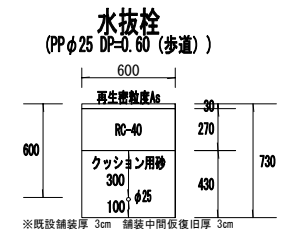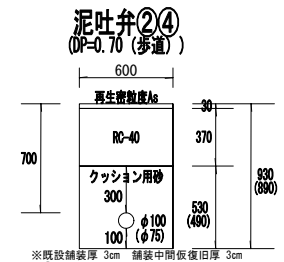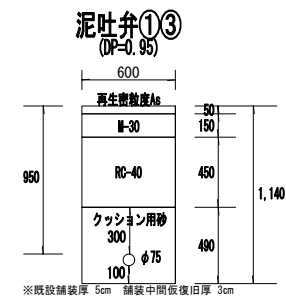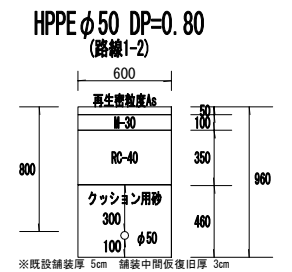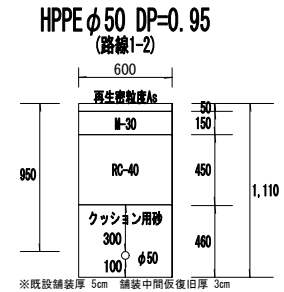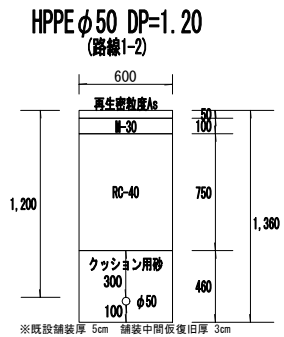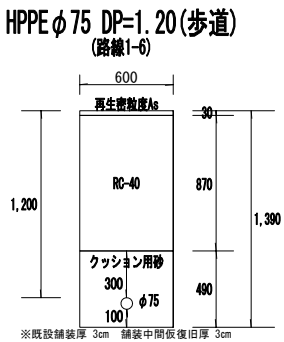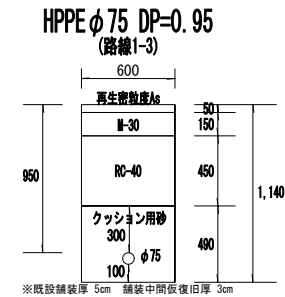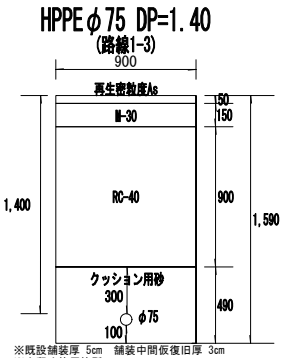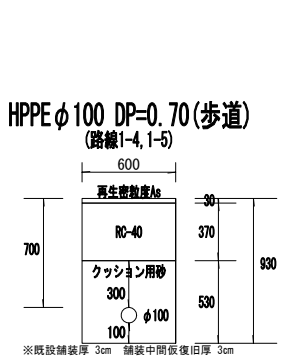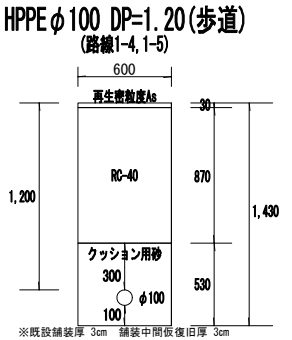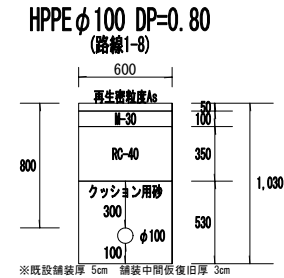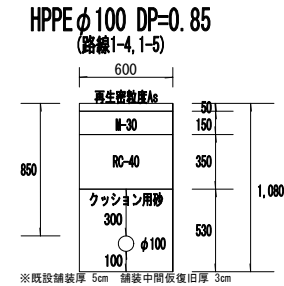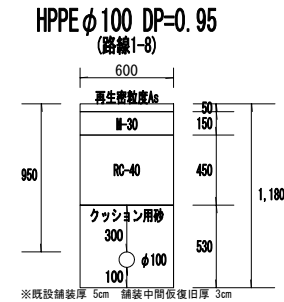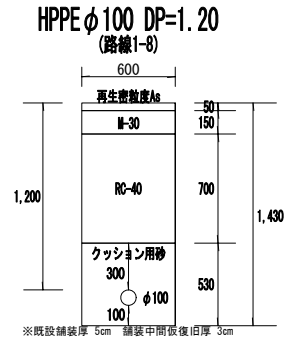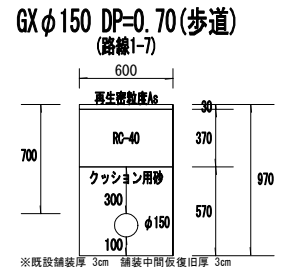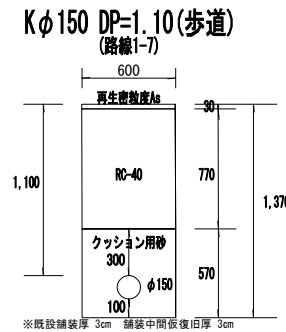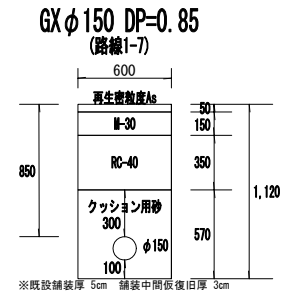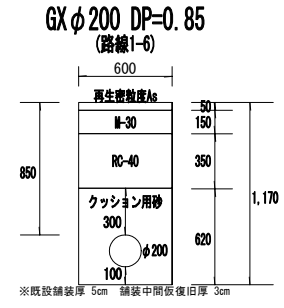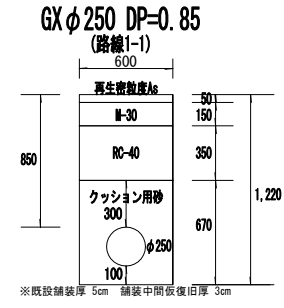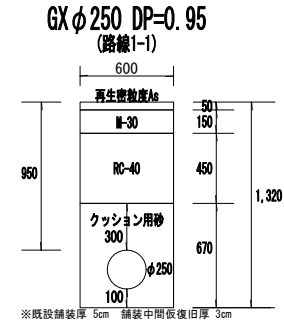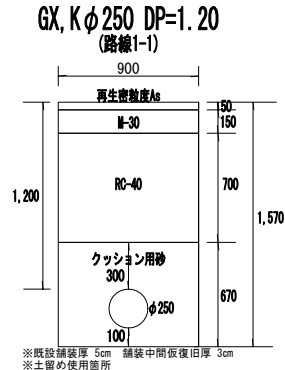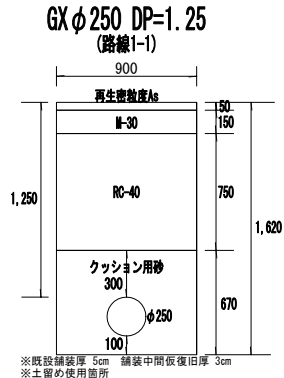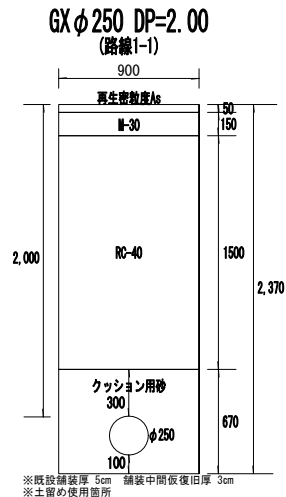

※縮尺はA2で出力した場合

工事件名	(災対-6) 配水管布設替工事				
工事場所	甲府市大里町地内ほか(市立大里小学校の東)				
図面名	土工標準図	縮尺	1/25	分割	4 / 4
甲府市上下水道局	管理番号	R 7ー災対ー6	マイクNo.		