




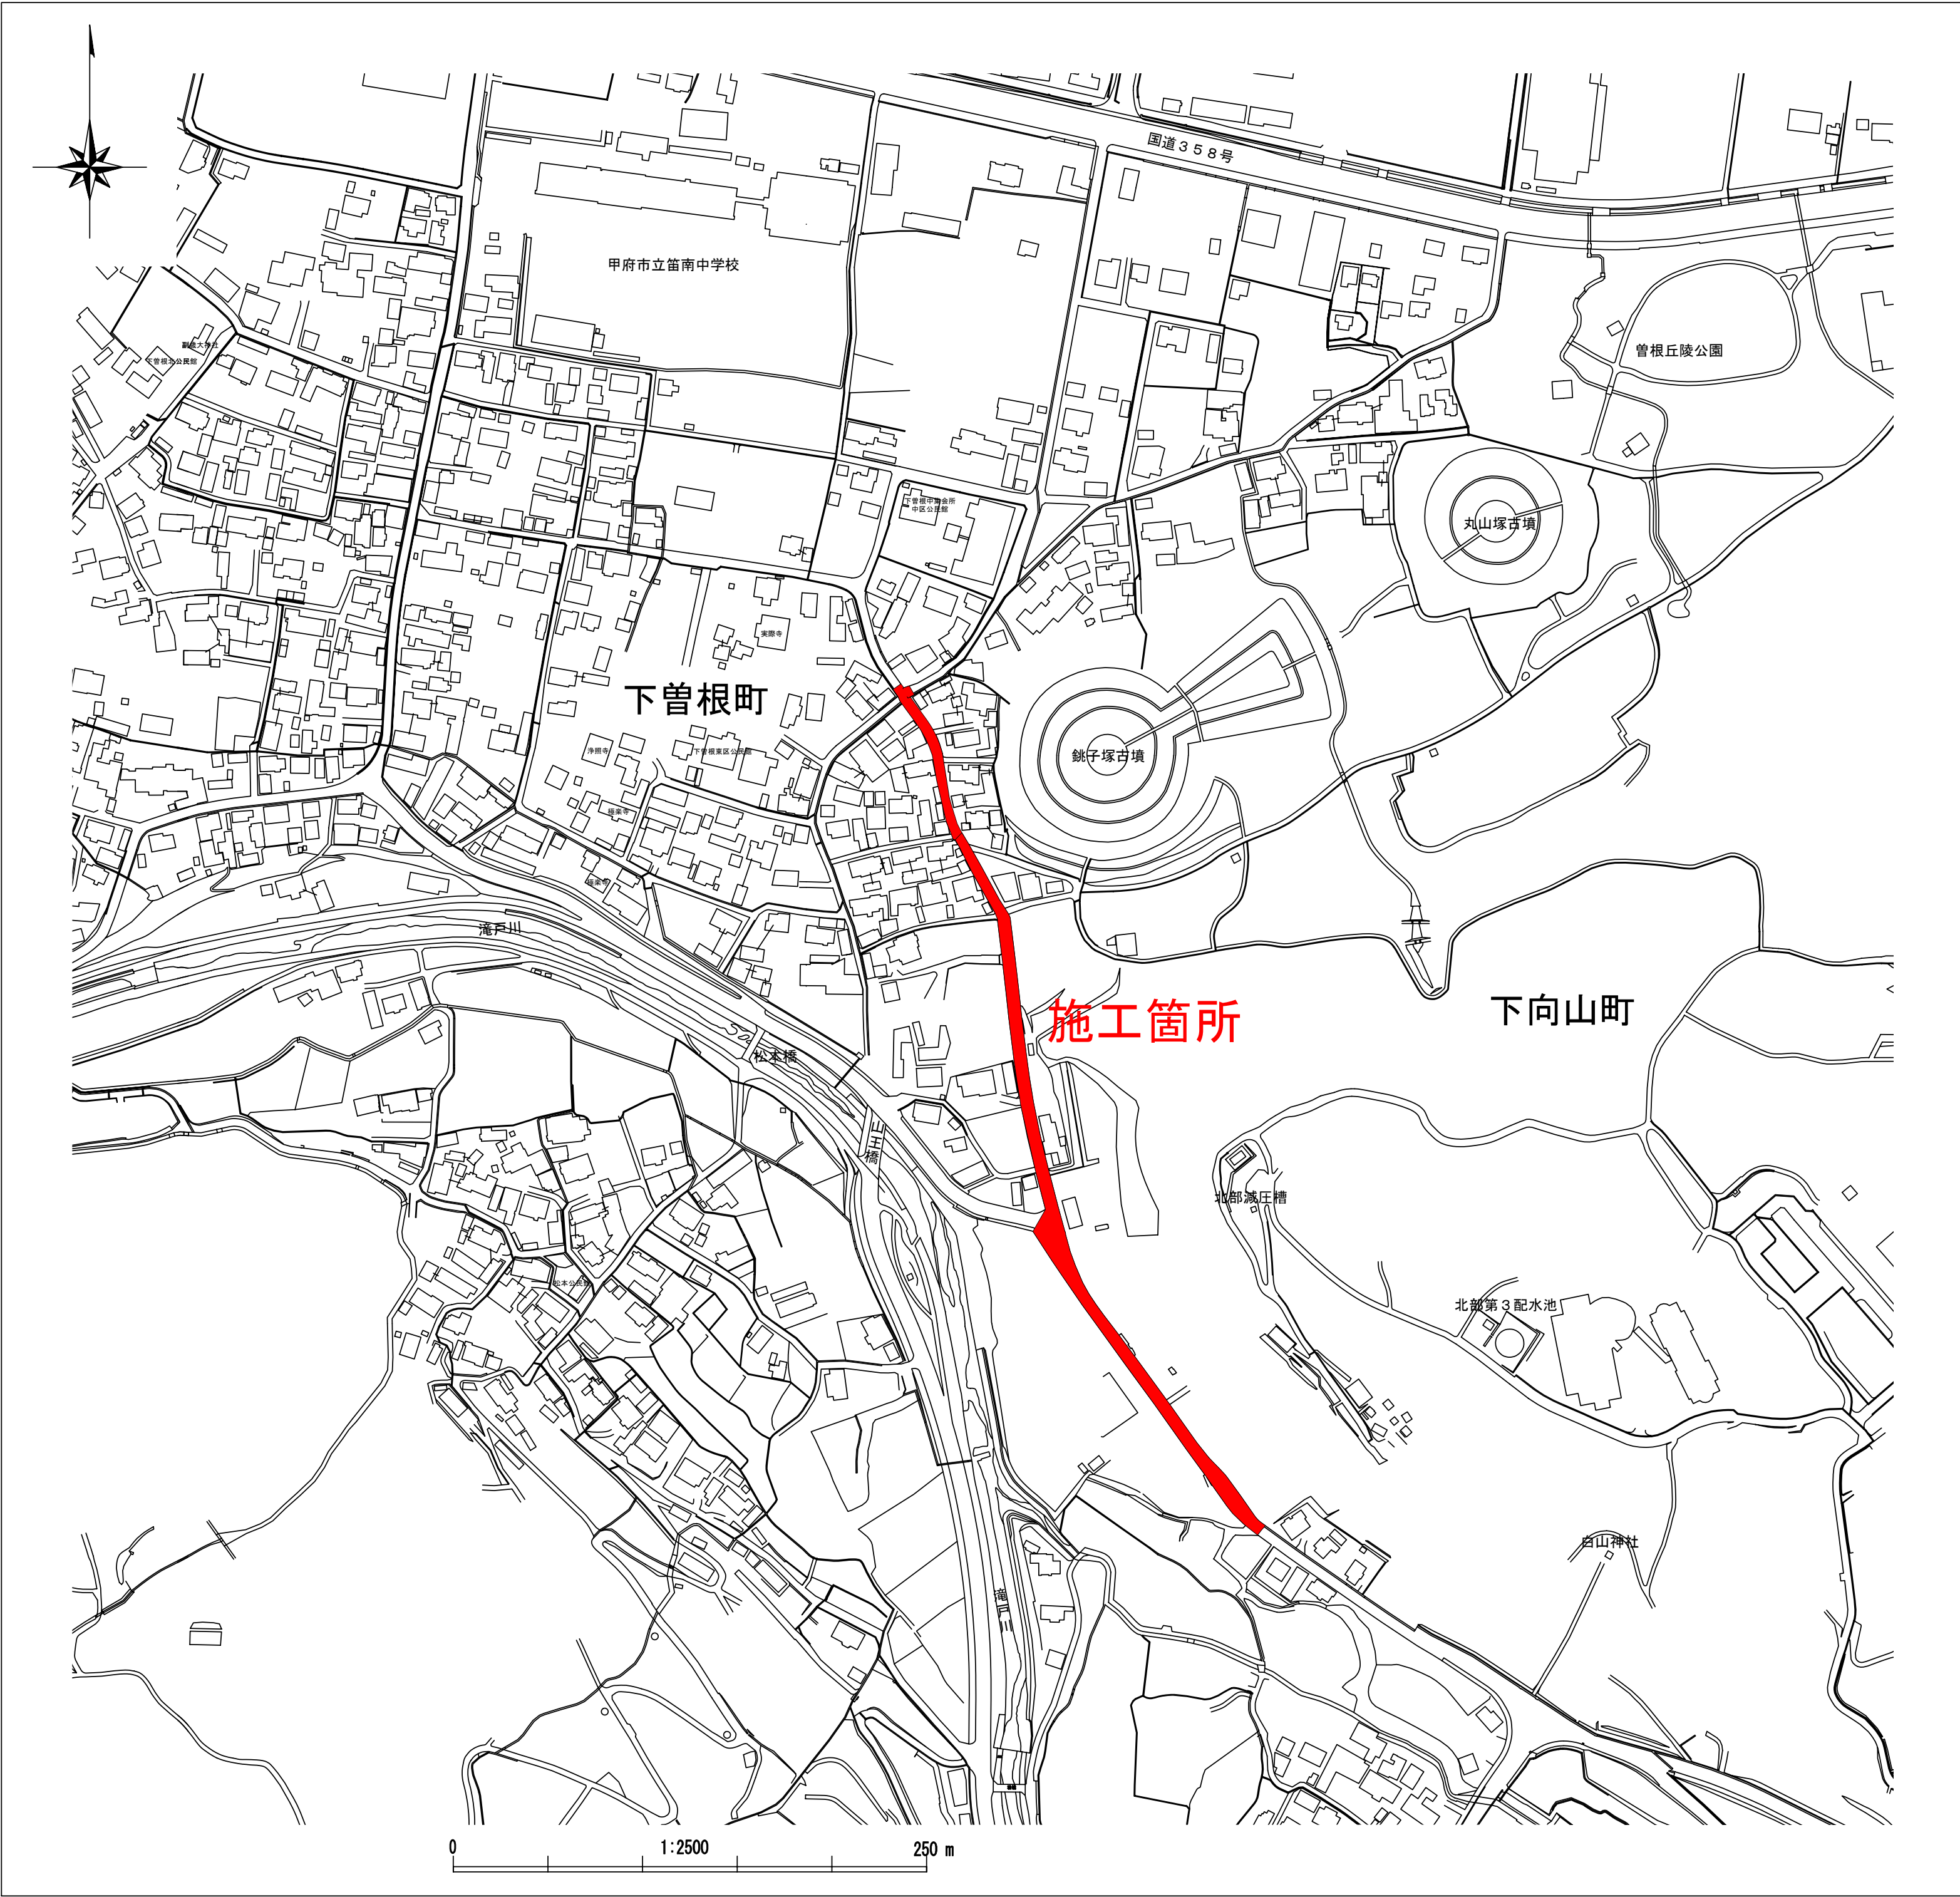

建設工事台帳										管理番号 R7-災対-101							
年度・科目		令和7年度 第41款 第01項 第01目 第20節 第27細															
工事名称		(災対-101)送水管布設替工事															
工事場所		甲府市下曽根町・下向山町地内（市立笛南中学校の南）															
請負契約年月日		令和 年 月 日				請負業者名				—							
契約工期		令和 年 月 日				～				令和 年 月 日							
中止又は延期年月日		令和 年 月 日				～				令和 年 月 日							
検査年月日		令和 年 月 日				着手		令和 年 月 日				完成		令和 年 月 日			
配管業者名		—				配管工氏名				—							
検査員職氏名		—				印		立会人職氏名				—					
担当課係名		水道				課				水道更新				係			
設計者職氏名		—				印		監督者氏名				—					
（工事の内容）		DIP. GX φ200 L=499.0m 仕切弁. GX φ200 2基 泥吐弁. GX φ100 2基 空気弁 φ20 1基															
廃棄管		マクロナ															
年度																	
管種																	
口径																	
延長																	
マクロナ																	
（特記事項）																	
※縮尺はA2で出力した場合																	
土質区分		—				湧水状況				—							
縮尺		1:2500				分割数				1/4							
図面番号		—															
出力年月日		令和 年 月 日				図面更新年月日				令和 年 月 日				印			
甲府市上下水道局		マイクロN				○○○				○○○○							

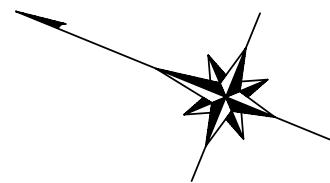


平面図 S=1/500

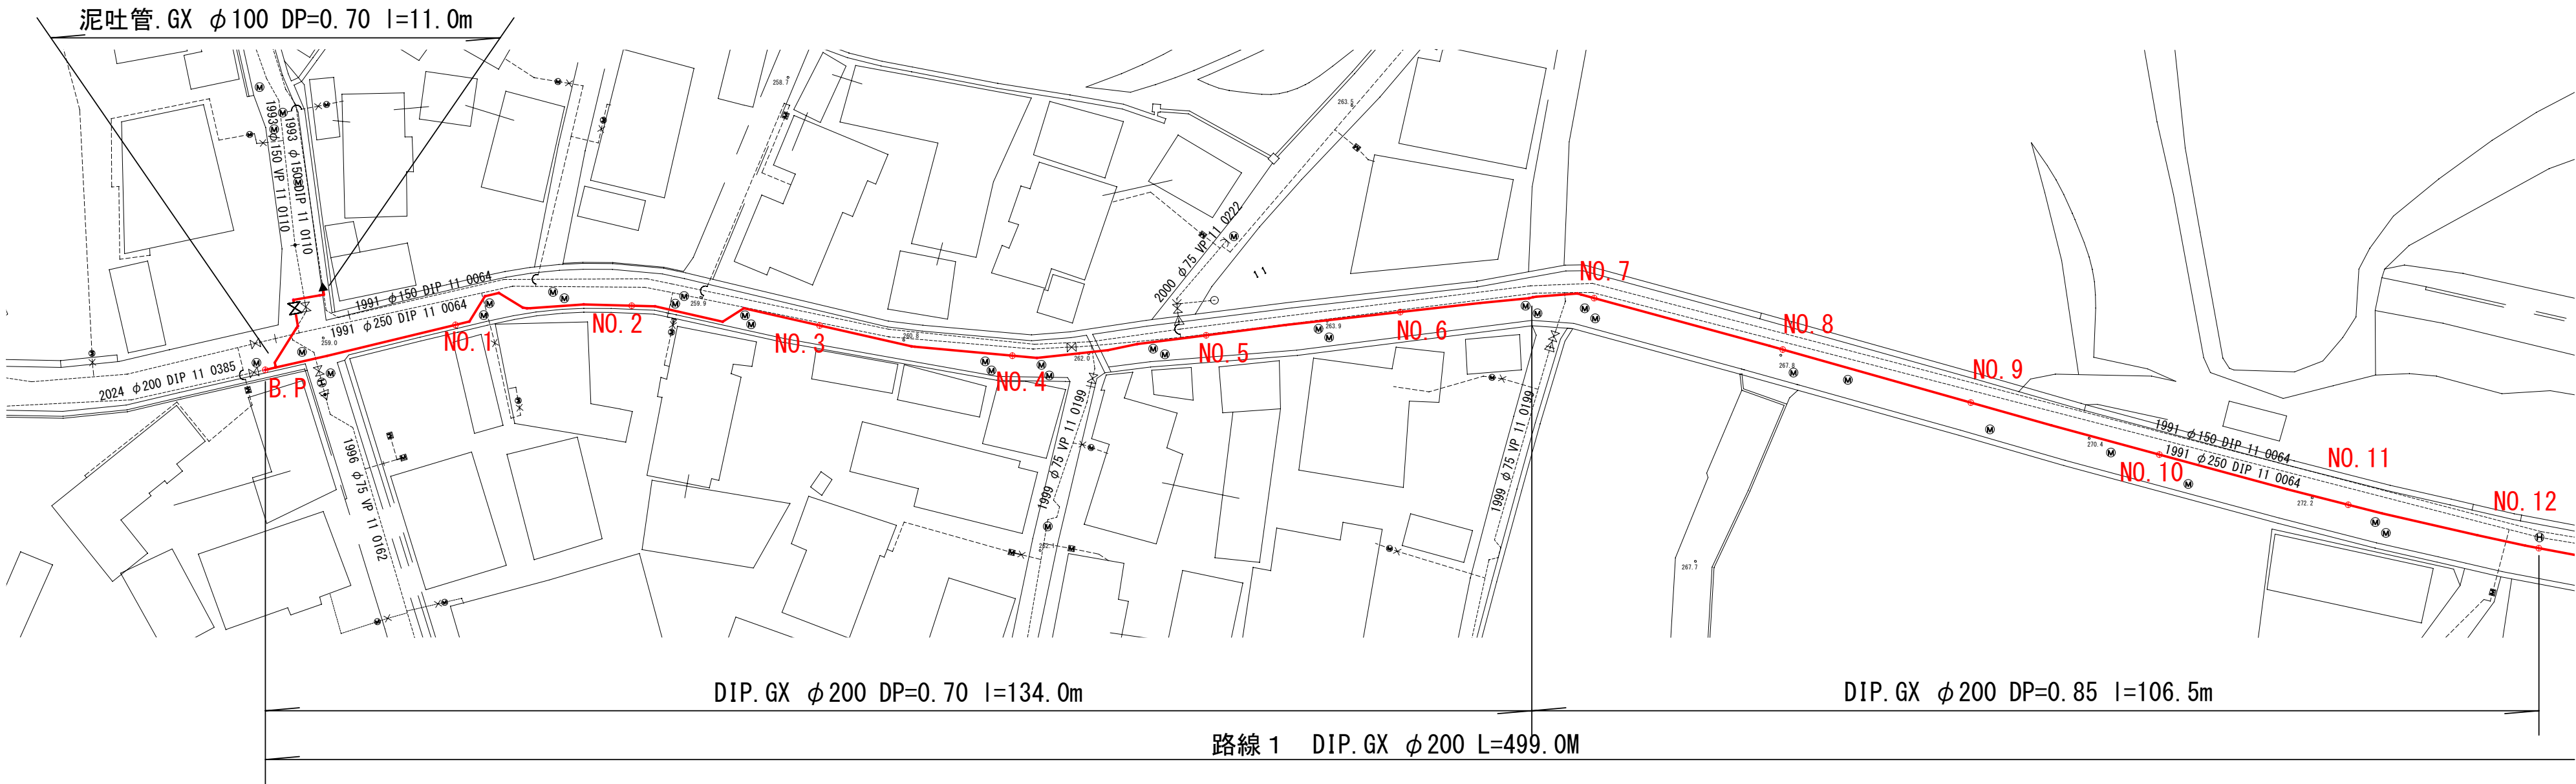


標準断面図 S=1/100


【No. 1、No. 2 付近】

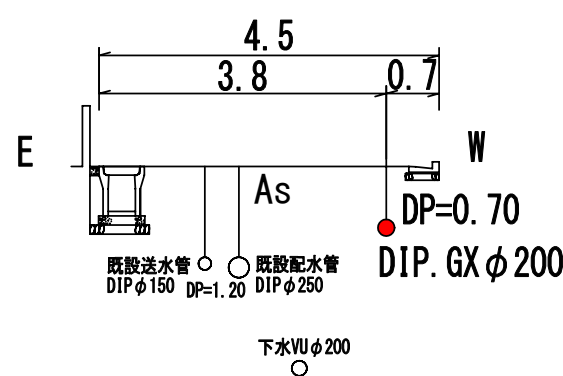


【No. 3付近】

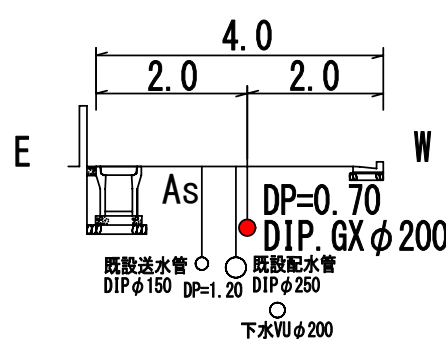




【No. 4～No. 6付近】

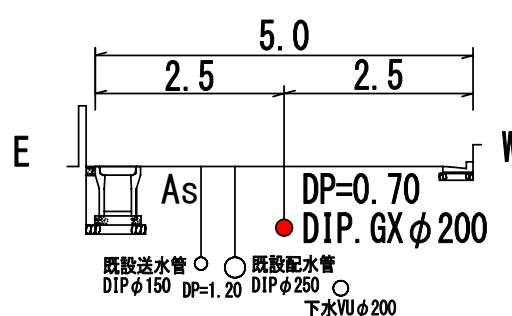

【No. 7～No. 14付近】

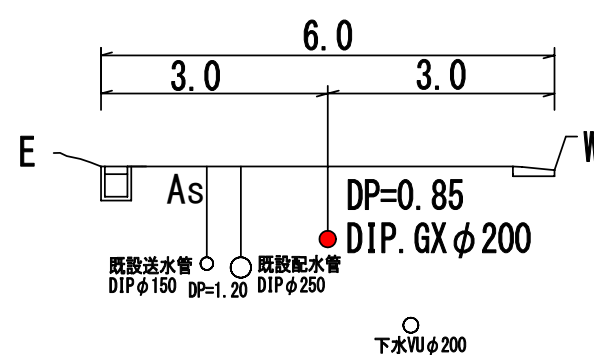


土工標準図 S=1/25

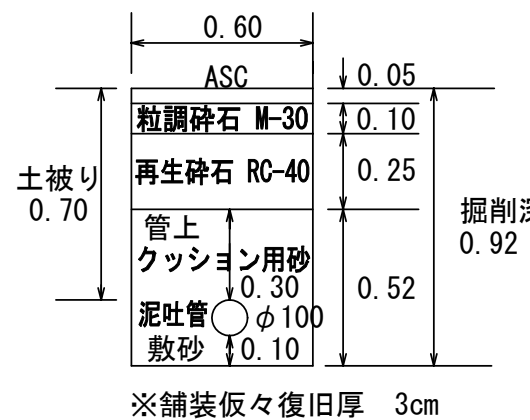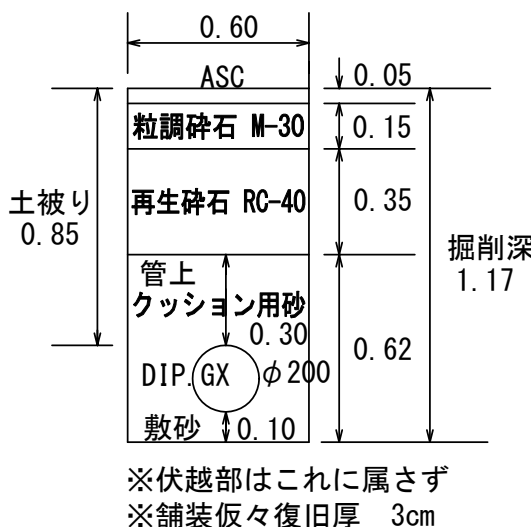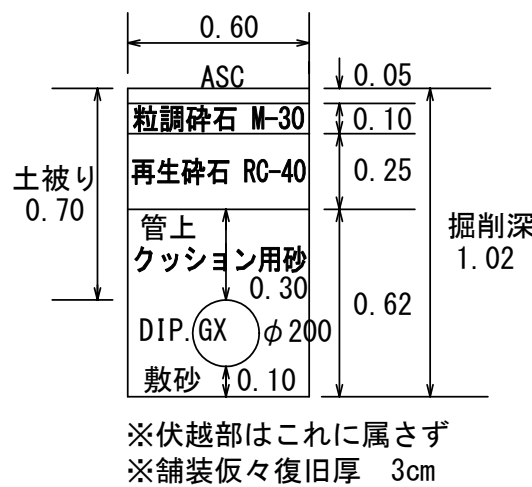


工事件名	(災対-101) 送水管布設替工事				
工事場所	甲府市下曽根町・下向山町地内 (市立笛南中学校の南)				
図面名	図示	縮尺	図示 (A2の場合)	分割	2 / 4
甲府市上下水道局 管理番号			マイクNo.		

平面図 S=1/500

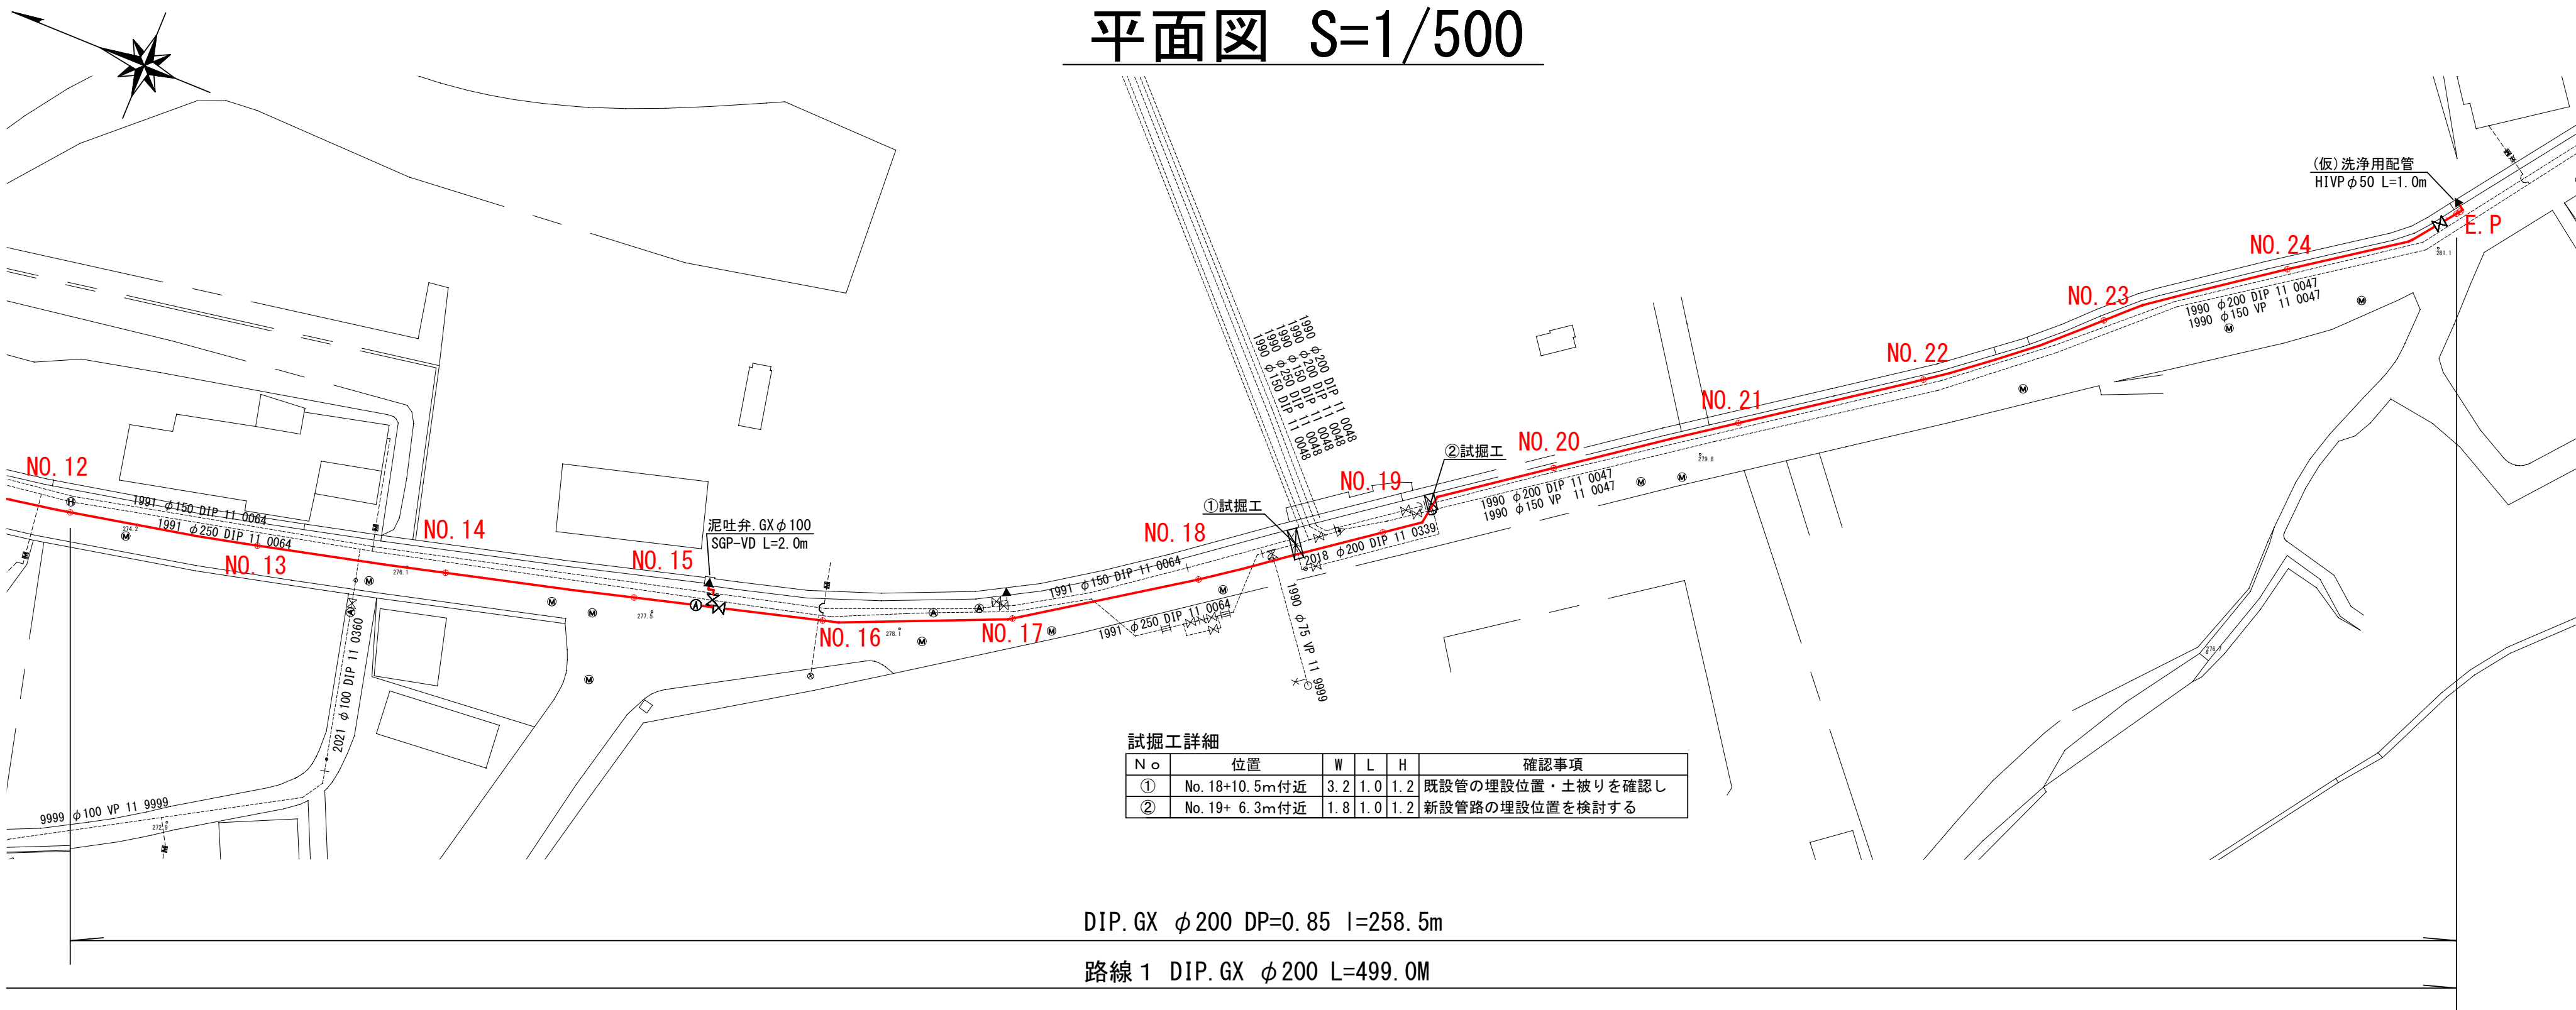


標準断面図 S=1/100


【No. 7～No. 14付近】

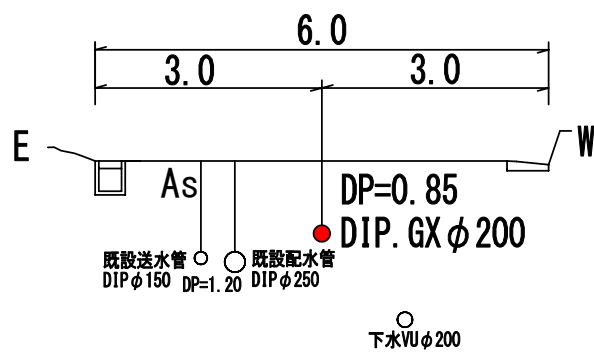



【No. 16付近】

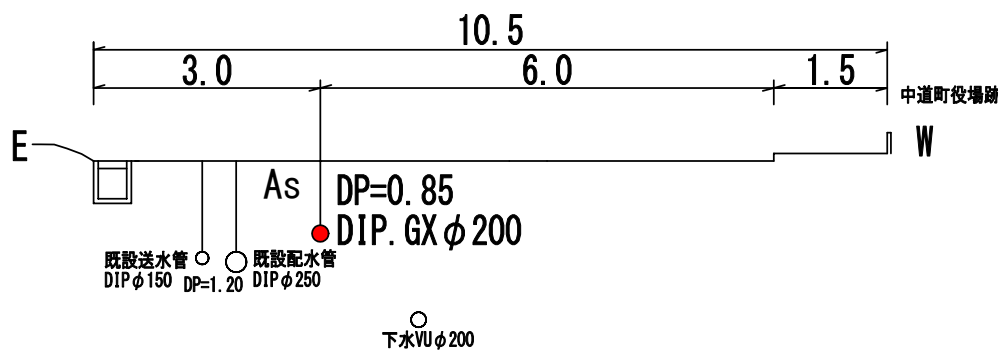

【No. 18付近】

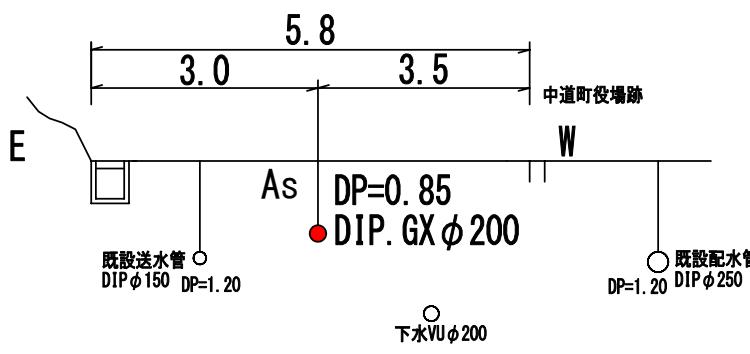


【No. 20～No. 24付近】

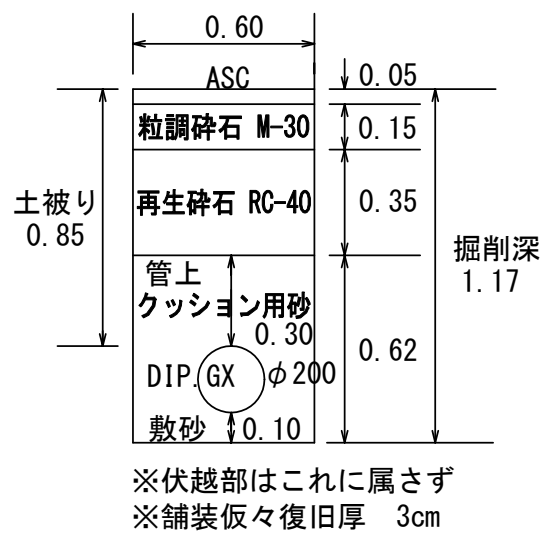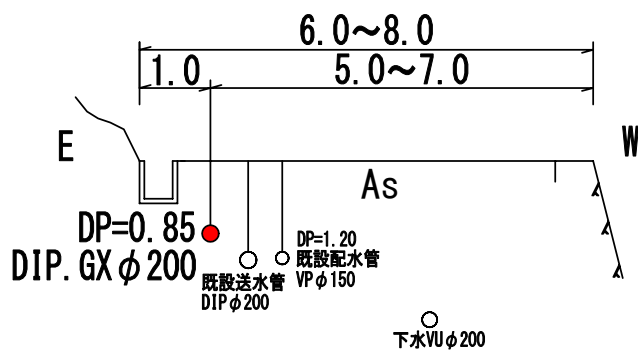


※伏越部はこれに属さず
※舗装仮々復旧厚 3cm


【No. 15付近】

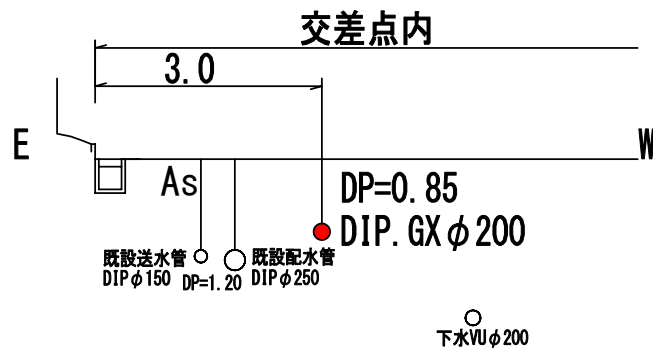

【No. 17付近】

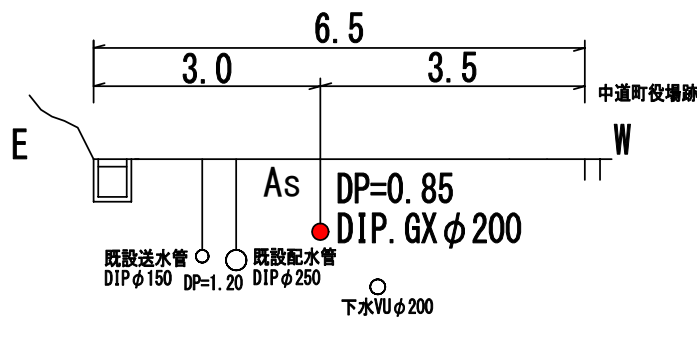


【No. 19付近】

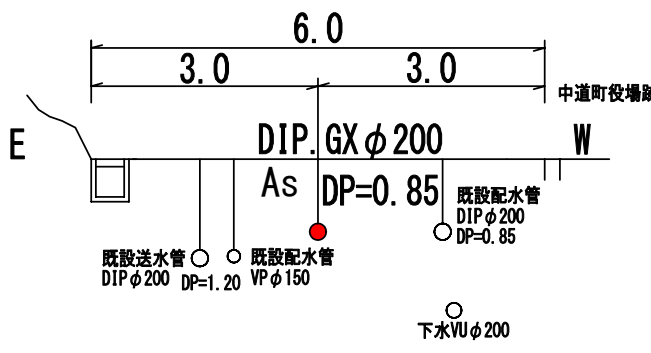

工事件名	(災対-101) 送水管布設替工事				
工事場所	甲府市下曽根町・下向山町地内 (市立笛南中学校の南)				
図面名	図示	縮尺	図示 (A2の場合)	分割	3 / 4
甲府市上下水道局	管理番号		マイクNo.		

配管詳細図 S=1/FREE

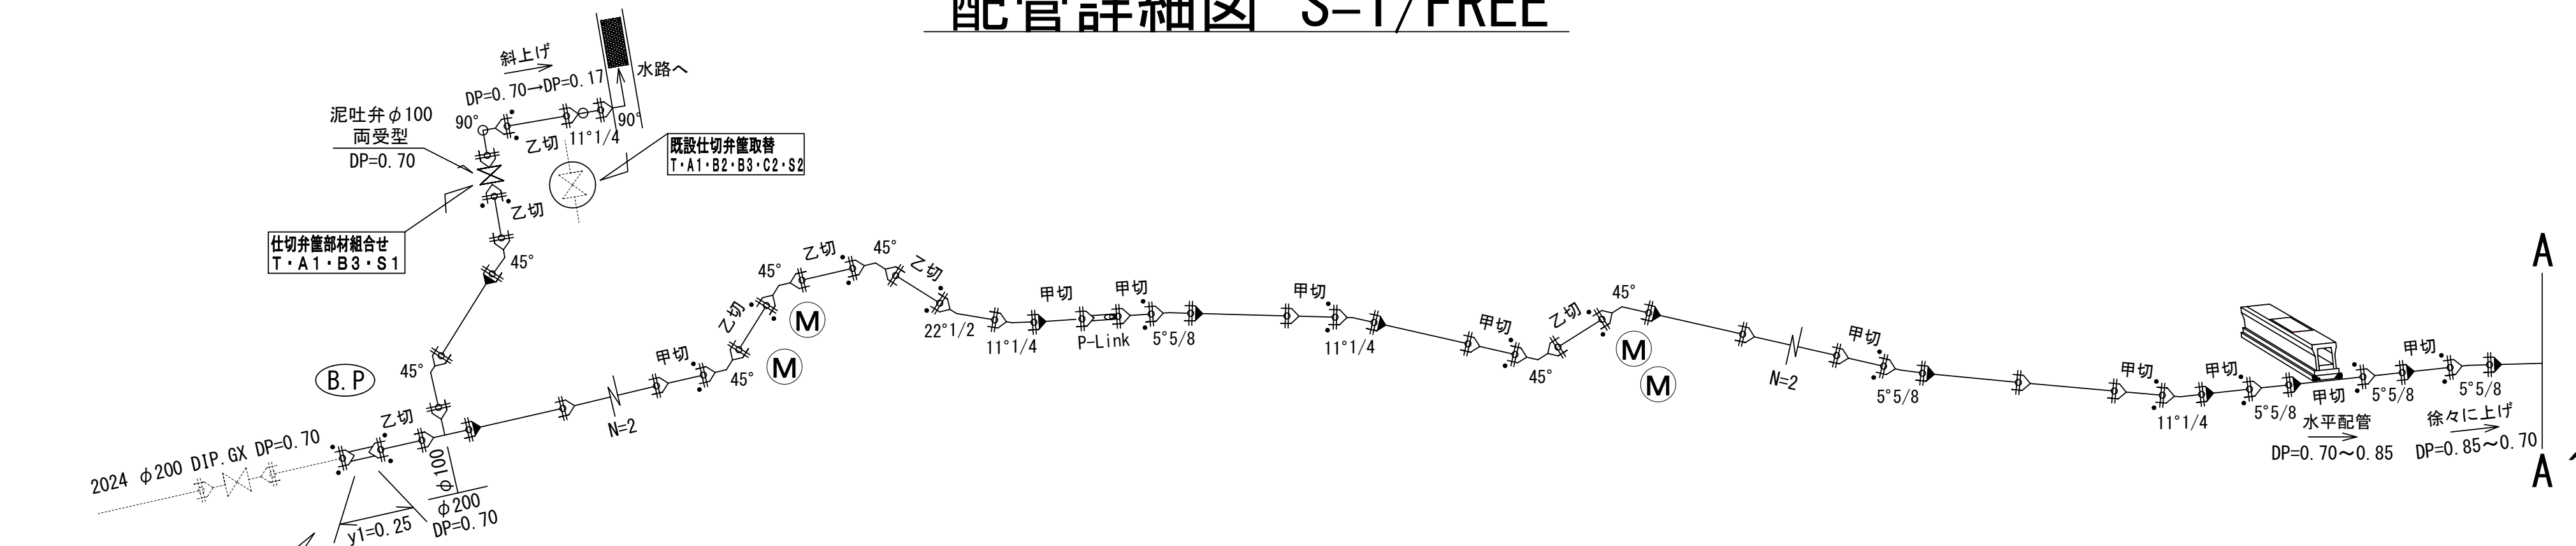


充水・水圧用配管

GX形受口栓(異形管用) φ200
バルブソケット φ50×2
HIVP φ50
HIVPチーズ φ50×25
スリースバルブ φ50
ニッブル φ50
ボール止水栓 φ25
PPメーター継手 φ25
PPVP継手 φ25
ホリエレン管(1種二層管) φ25
仮筐

洗浄用配管

HIVP φ50
HIVPエルボ φ50×4
バルブソケット φ50
スリースバルブ φ50
ニッブル
スリース筐

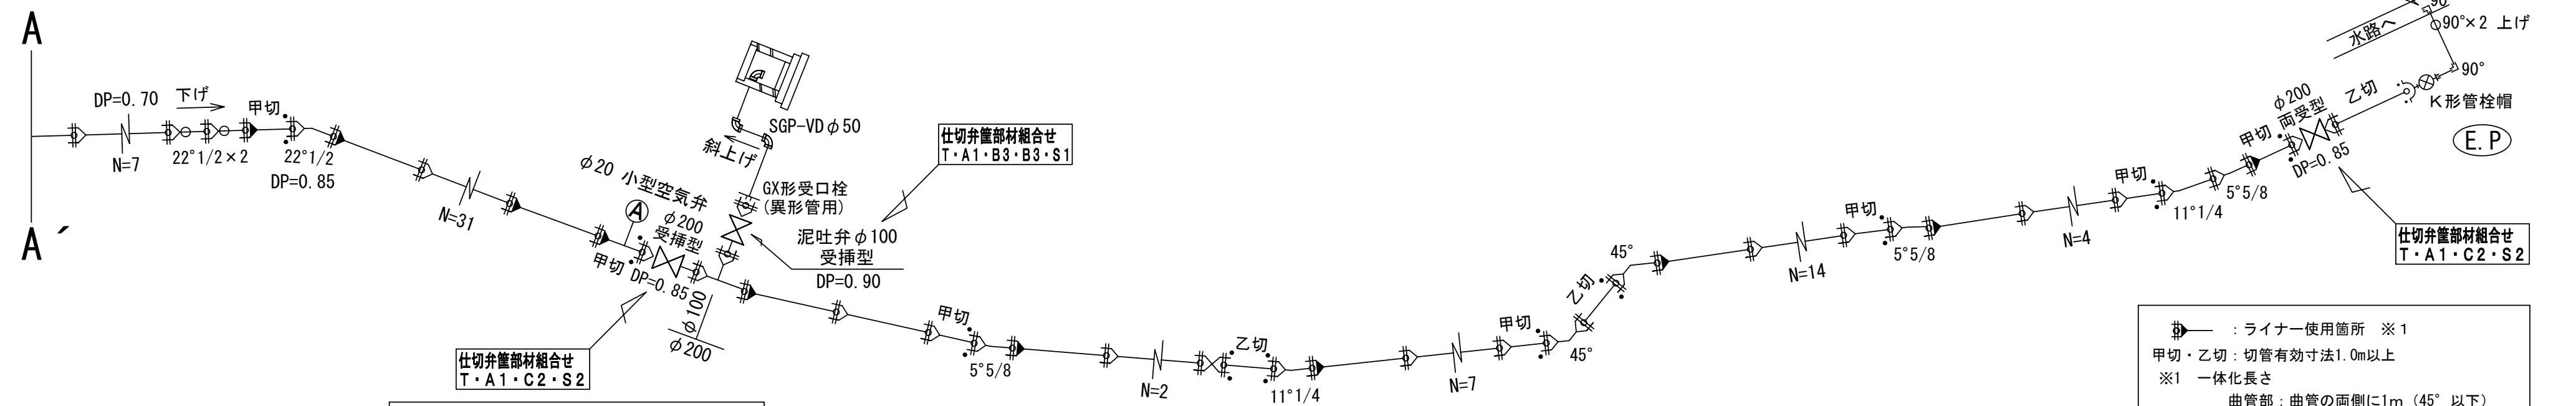

空気弁詳細図

小型空気弁 φ20
(補修弁・防凍カバー付)
メーターフッシング φ25×20
ユニオン・メーター
メタル入りパッキン φ25
ステンレス鋼管 φ25
ユニオン・メーター
メタル入りパッキン φ25
サドル分水栓
φ200×25

鉄蓋(空気弁用 φ500)
消火栓用リブコンクリート上柵H200(φ500)
消火栓用リブコンクリート下柵H200(φ500)
消火栓用底版H40(φ500)

パイプ : ライナー使用箇所 ※1
甲切・乙切 : 切管有効寸法1.0m以上
※1 一体化長さ
曲管部 : 曲管の両側に1m (45°以下)
丁字管部 : 枝管側、本管側の両側に1m
仕切弁・管端部 : 13.3m(φ200 DP=0.70)
: 11.2m(φ200 DP=0.85)
: 7.6m(φ100 DP=0.70)
(上記以内の直管受口にはライナーを使用する)
① 配管・土被り等、図面と変更が生じた場合は監督員と協議すること
② 配管を変更する場合は監督員と協議すること
③ 掘削深がH=1.5mを超える場合には土留工を施す

工事件名	(災対-101)送水管布設替工事				
工事場所	甲府市下曽根町・下向山町地内(市立笛南中学校の南)				
図面名	配管詳細図	縮尺	任意	分割	4 / 4
甲府市上下水道局 管理番号		マイクNo.			