
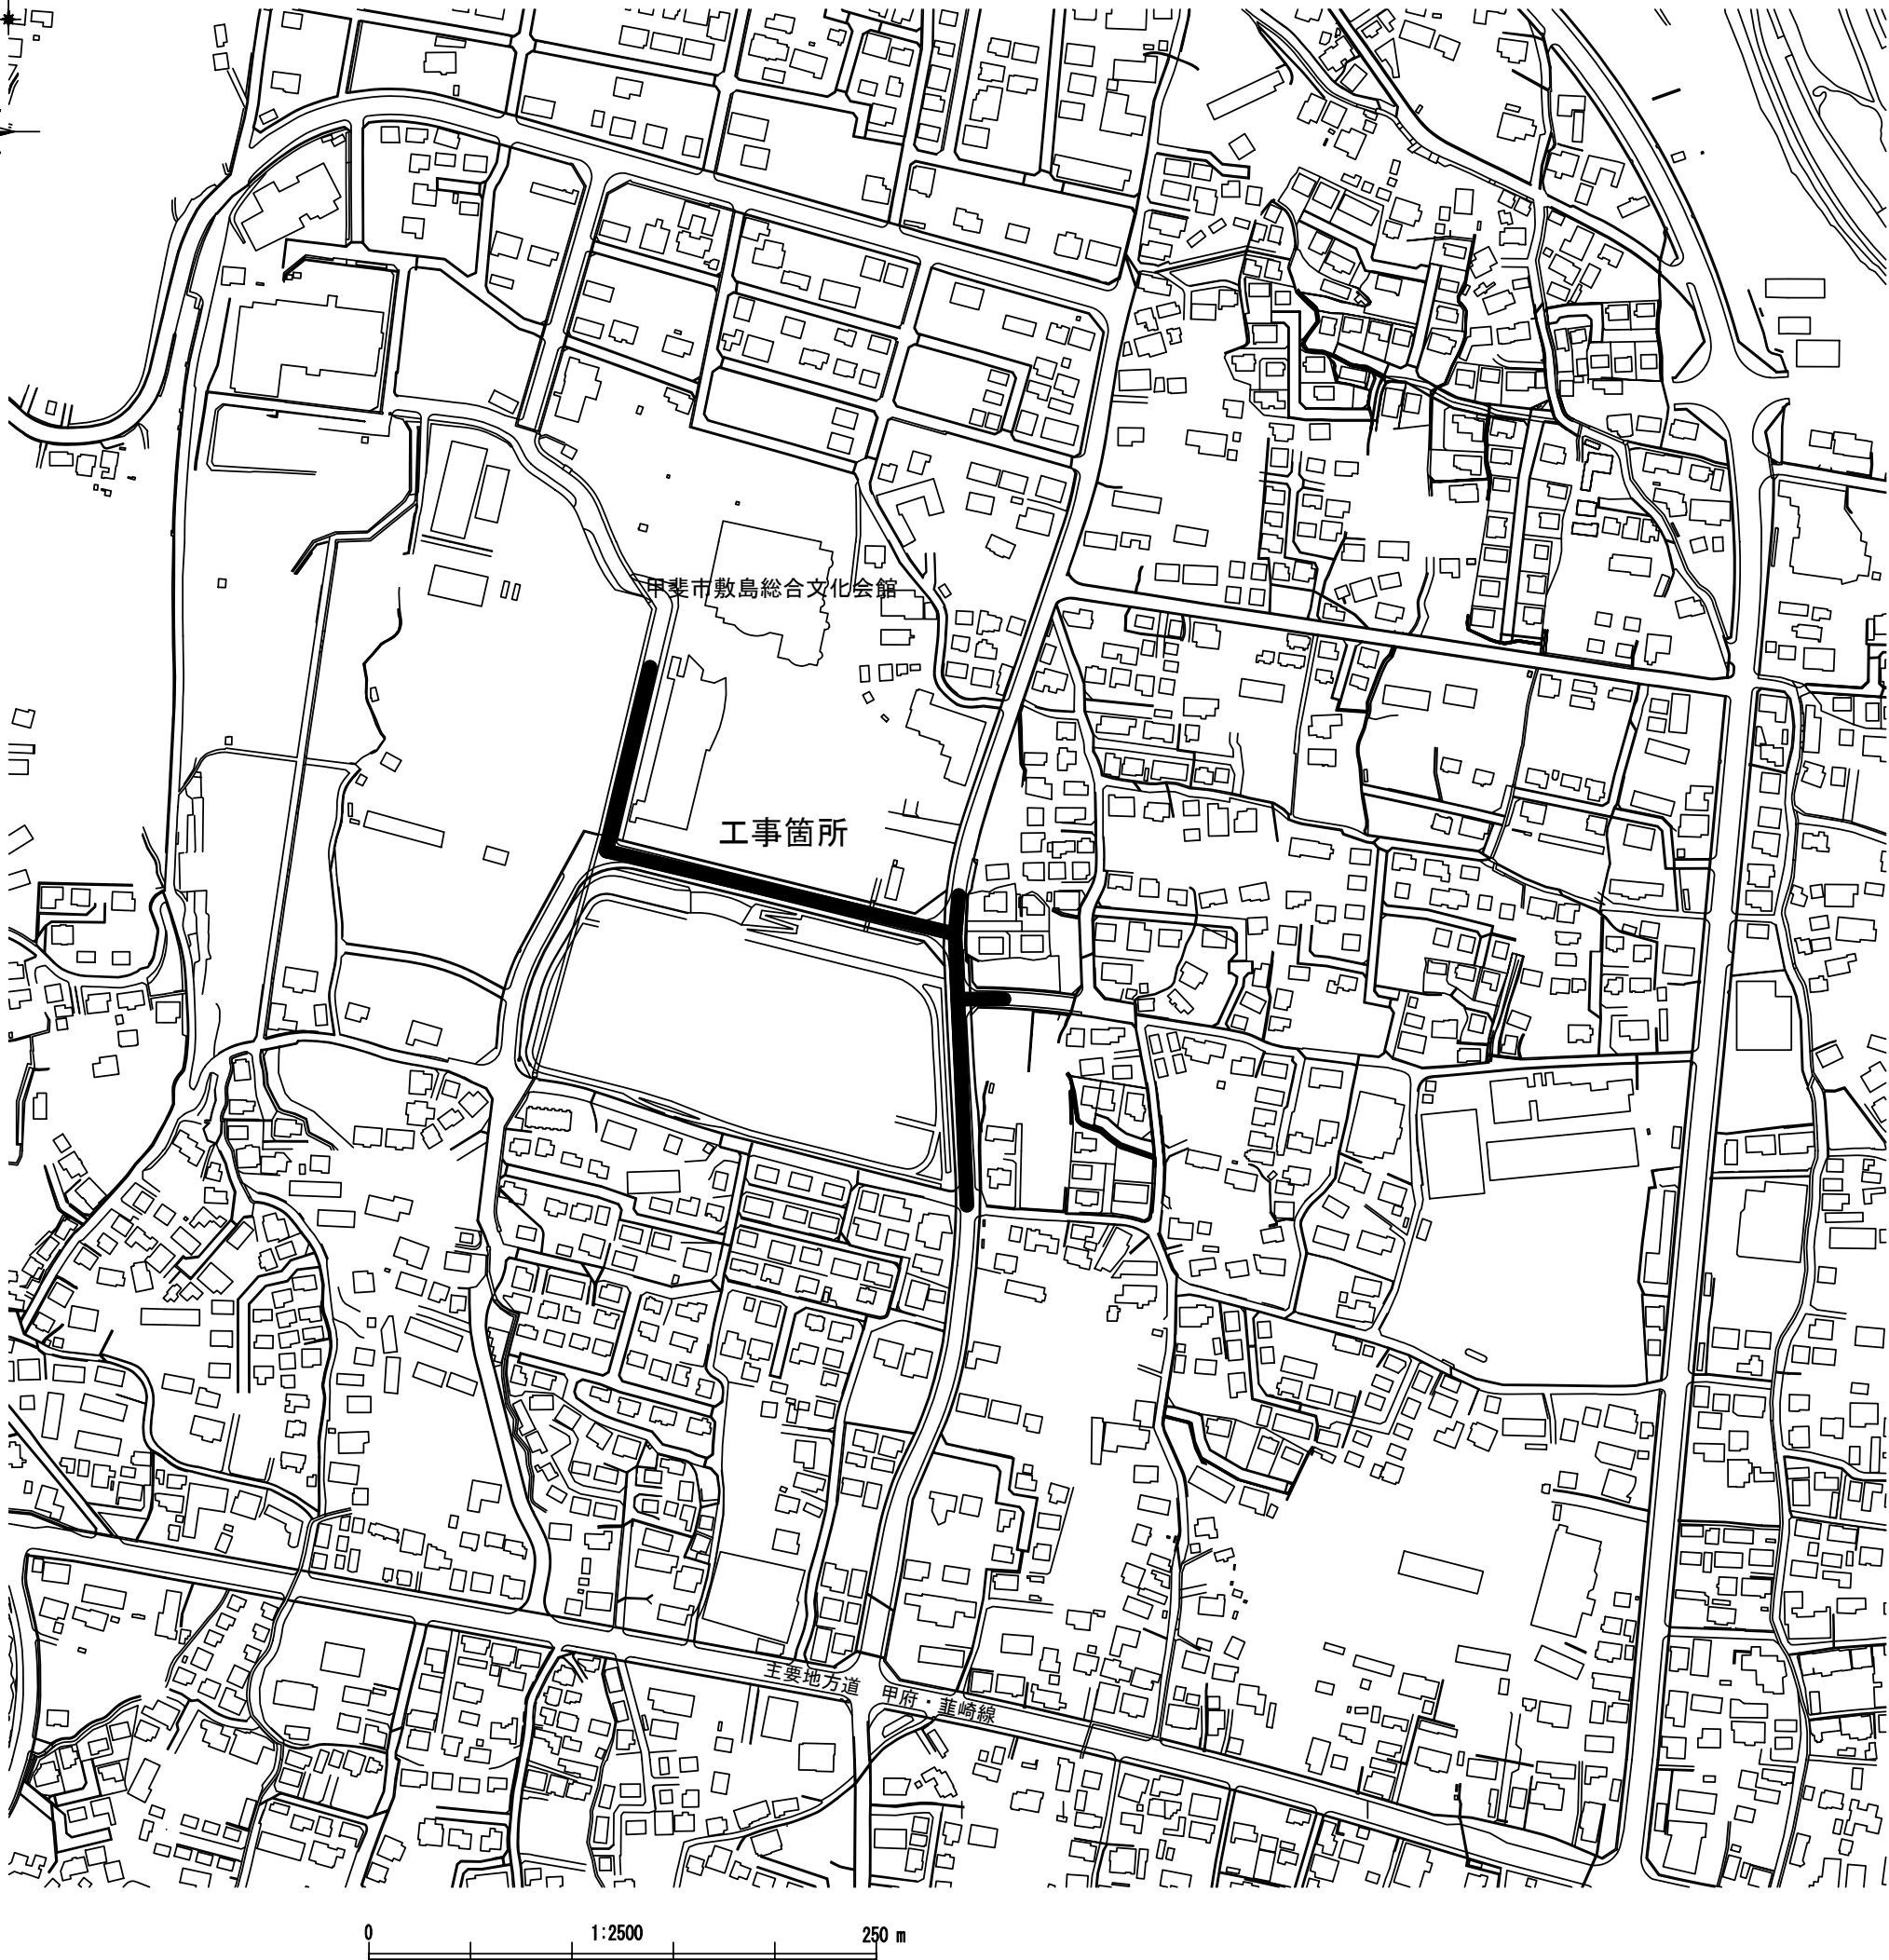


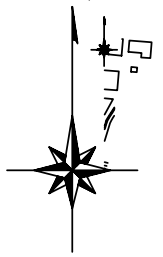

建設工事台帳

管理番号

R7-災対-4

年度・科目 令和7年度 第41款 第01項 第01目 第20節 第27細

工事名称 (災対-4)配水管布設工事

工事場所 甲斐市島上条地内(甲斐市敷島総合文化会館の南)

請負契約年月日 令和 年 月 日 請負業者名 —

契約工期 令和 年 月 日 ~ 令和 年 月 日

中止又は延期年月日 令和 年 月 日 ~ 令和 年 月 日

検査年月日 令和 年 月 日 着手 令和 年 月 日 完成 令和 年 月 日

配管業者名 — 配管工氏名 —

検査員職氏名 — 印 立会人職氏名 — 印

担当課係名 水道 課 水道更新 係

設計者職氏名 — 印 監督者氏名 — 印

(工事の内容)	
DIP.GX φ150 L=396.0M	
DIP.K φ150 L= 11.0M	
HPPE φ100 L= 5.0M	
HPPE φ75 L= 10.0M	
仕切弁.GX φ150 6基	
仕切弁.PE φ100 1基	
仕切弁.PE φ75 1基	
消化栓 φ75 2基	
水抜栓 φ25 1基	

廃棄管	年度																		
	管種																		
	口径																		
	延長																		
マノル																			

(特記事項)

※縮尺はA2で出力した場合

土質区分	—	湧水状況	—
縮 尺	1 : 2 5 0 0	分割数	1 / 6


図面番号 —

出力年月日 令和 年 月 日 図面更新年月日 令和 年 月 日 印

甲府市上下水道局

マイクロNo.〇〇—〇〇〇〇

平面図1 S=1/500

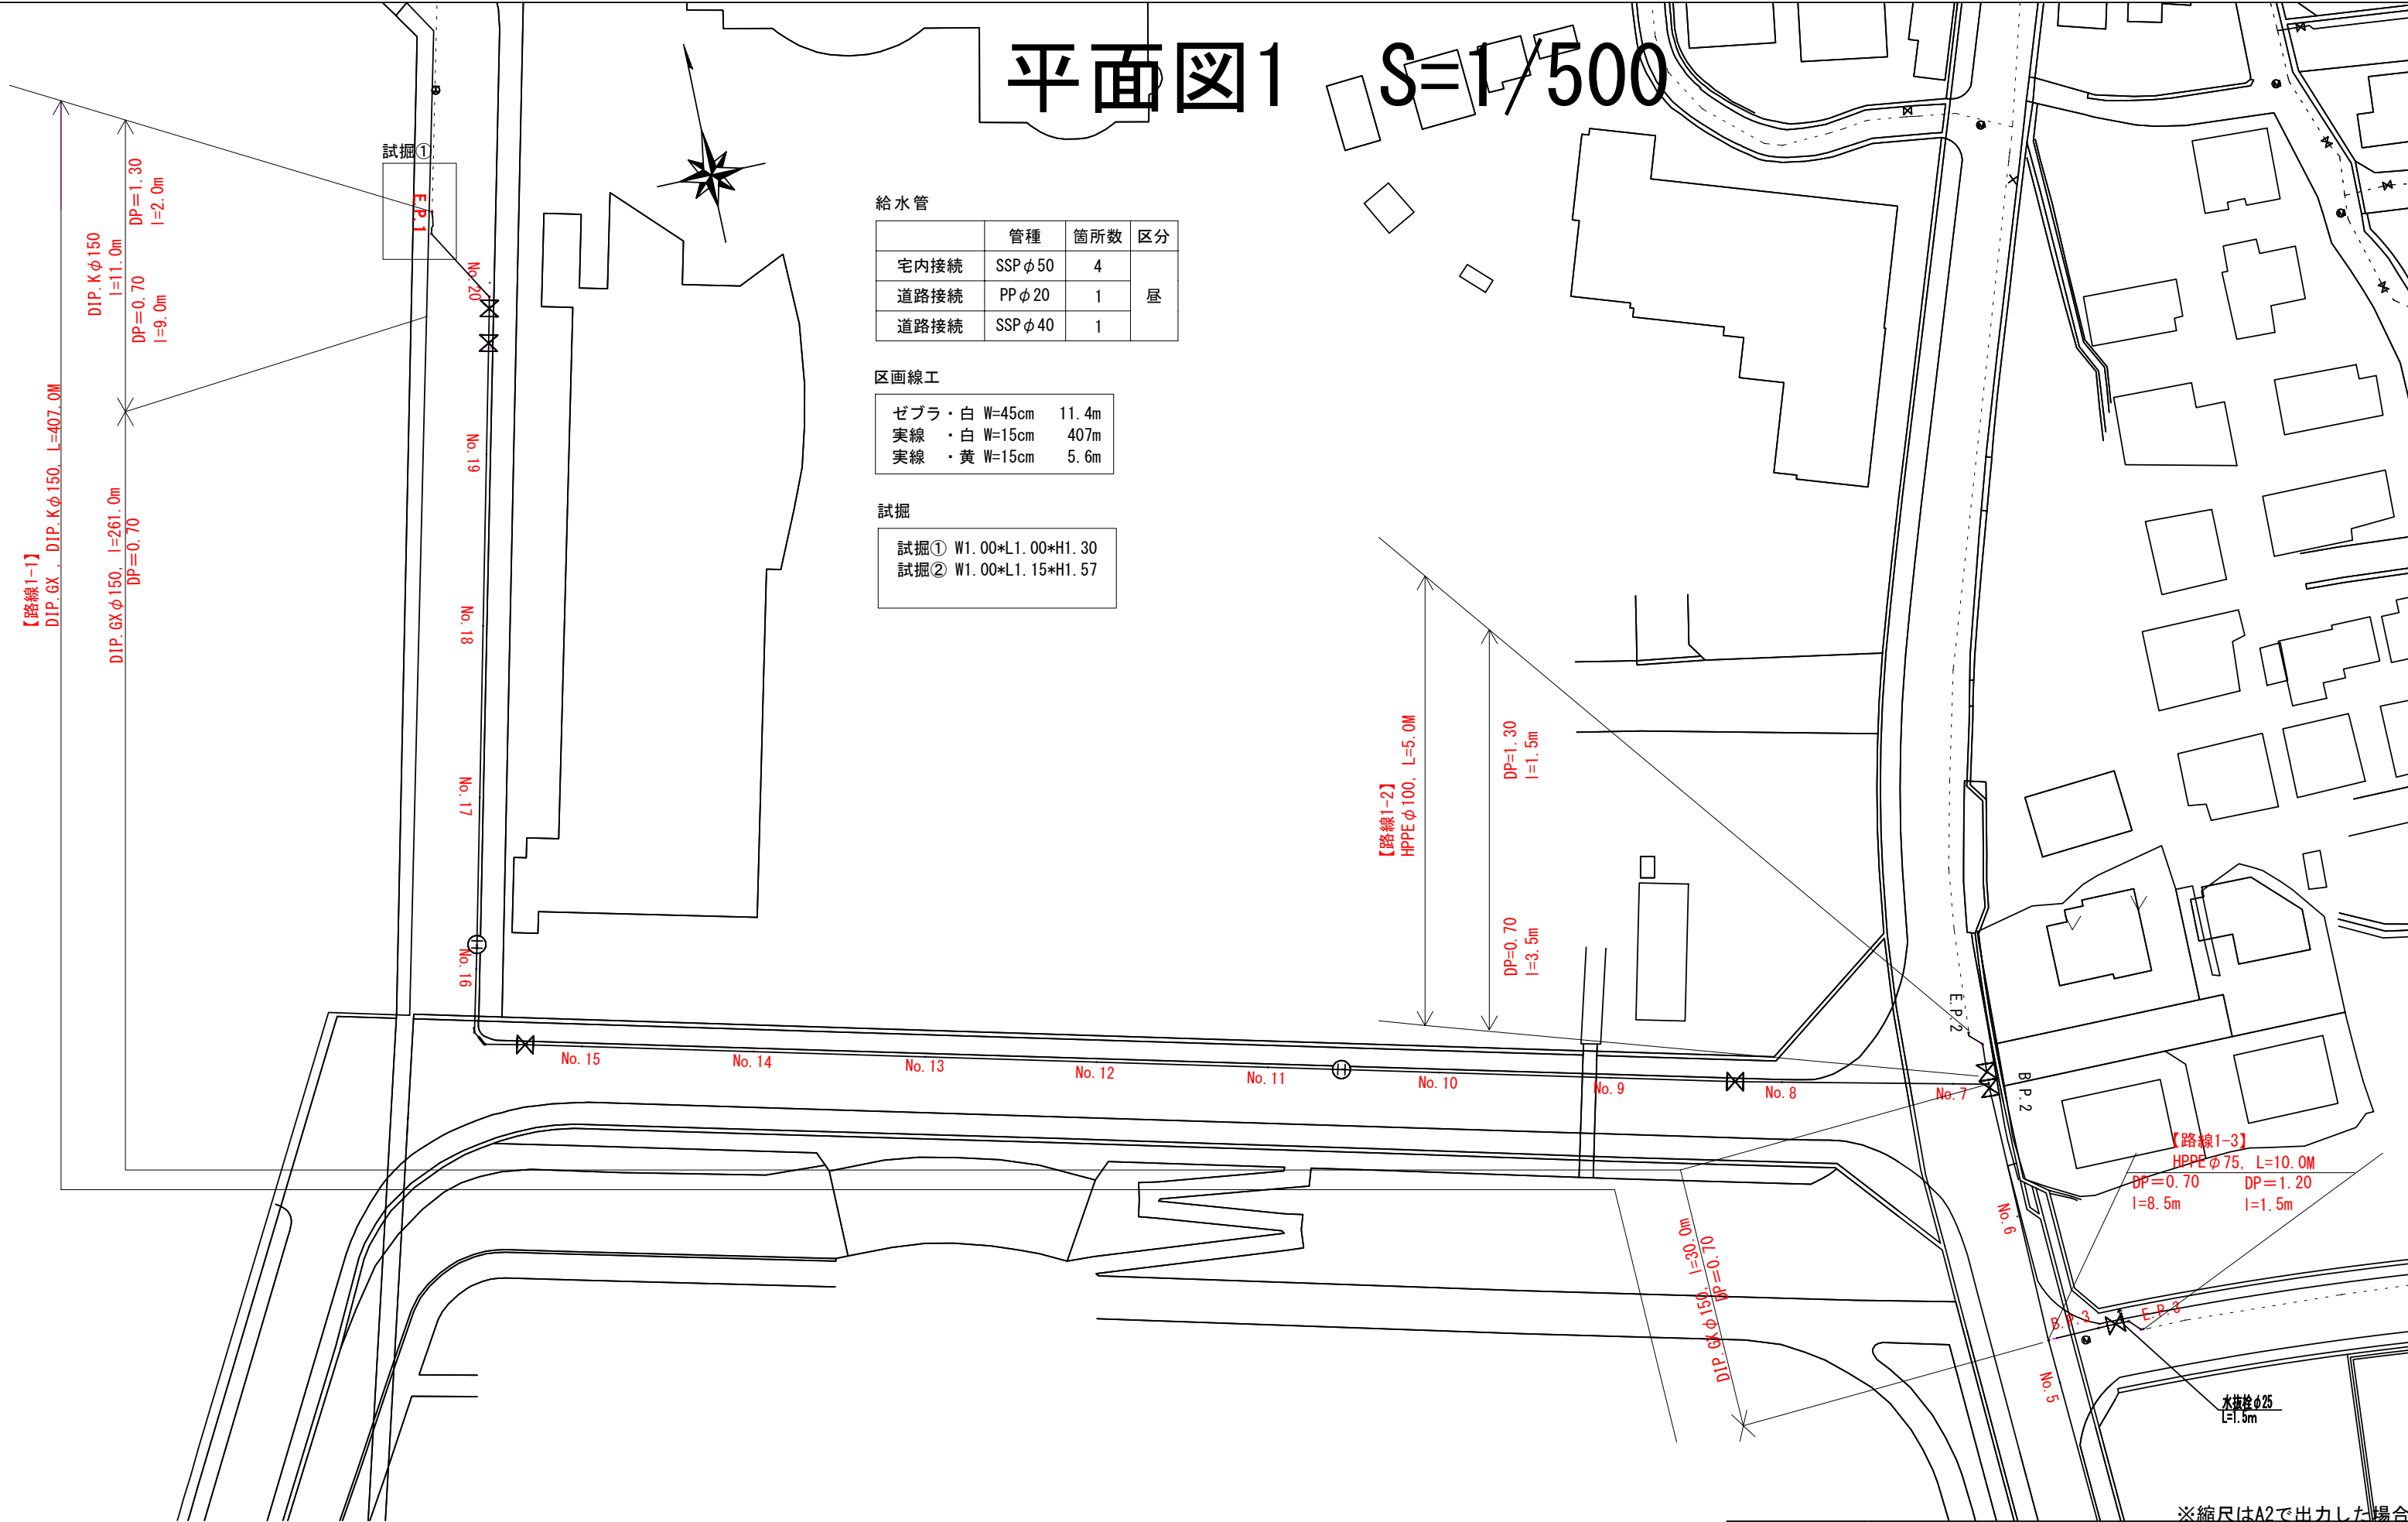

給水管

	管種	箇所数	区分
宅内接続	SSP φ50	4	昼
道路接続	PP φ20	1	
道路接続	SSP φ40	1	

区画線工

ゼブラ	・白	W=45cm	11.4m
実線	・白	W=15cm	407m
実線	・黄	W=15cm	5.6m

試掘

試掘①	W1.00*L1.00*H1.30
試掘②	W1.00*L1.15*H1.57

※縮尺はA2で出力した場合

工事件名	(災対-4) 配水管布設工事					
工事場所	甲斐市島上条地内 (甲斐市敷島総合文化会館の南)					
図面名	平面図1	縮尺	1/500	分割	2 / 6	
甲府市上下水道局	管理番号			マイクNo.		

平面図2 S=1/500



給水管

	管種	箇所数	区分
宅内接続	SSP φ 50	4	昼
道路接続	PP φ 20	1	
道路接続	SSP φ 40	1	

区画線工

ゼブラ・白	W=45cm	11.4m
実線・白	W=15cm	407m
実線・黄	W=15cm	5.6m


試掘

- 試掘① W1.00*L1.00*H1.30
試掘② W1.00*L1.15*H1.57



※縮尺はA2で出力した場合

工事件名	(災対-4) 配水管布設工事				
工事場所	甲斐市島上条地内(甲斐市敷島総合文化会館の南)				
図面名	平面図2	縮尺	1/500	分割	3 / 6
甲府市上下水道局	管理番号		マイクNo.		

配管詳細図 S=FREE

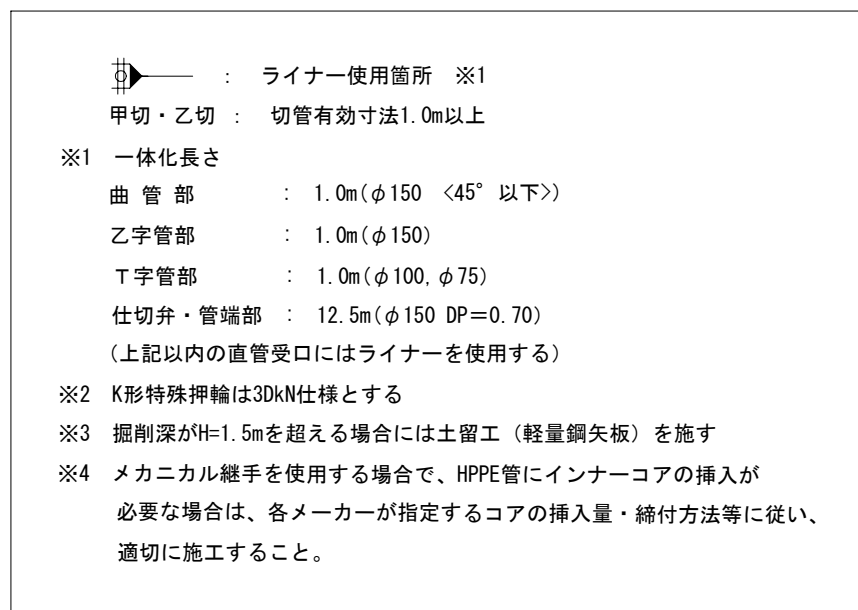

- ※消火栓材料構成
 リフト式浅層埋設用消火栓(補修弁付)
 鉄蓋(消火栓用φ500)
 消火栓用調整リング レゾノクリート製 h=50mm
 消火栓用レゾノクリート上柵H200(φ500)
 消火栓用レゾノクリート下柵H200(φ500)
 消火栓用底版H40(φ500)
 GFカスケツト 1枚
 F&Lト(SUS304焼付防止処理)M16×75 4本

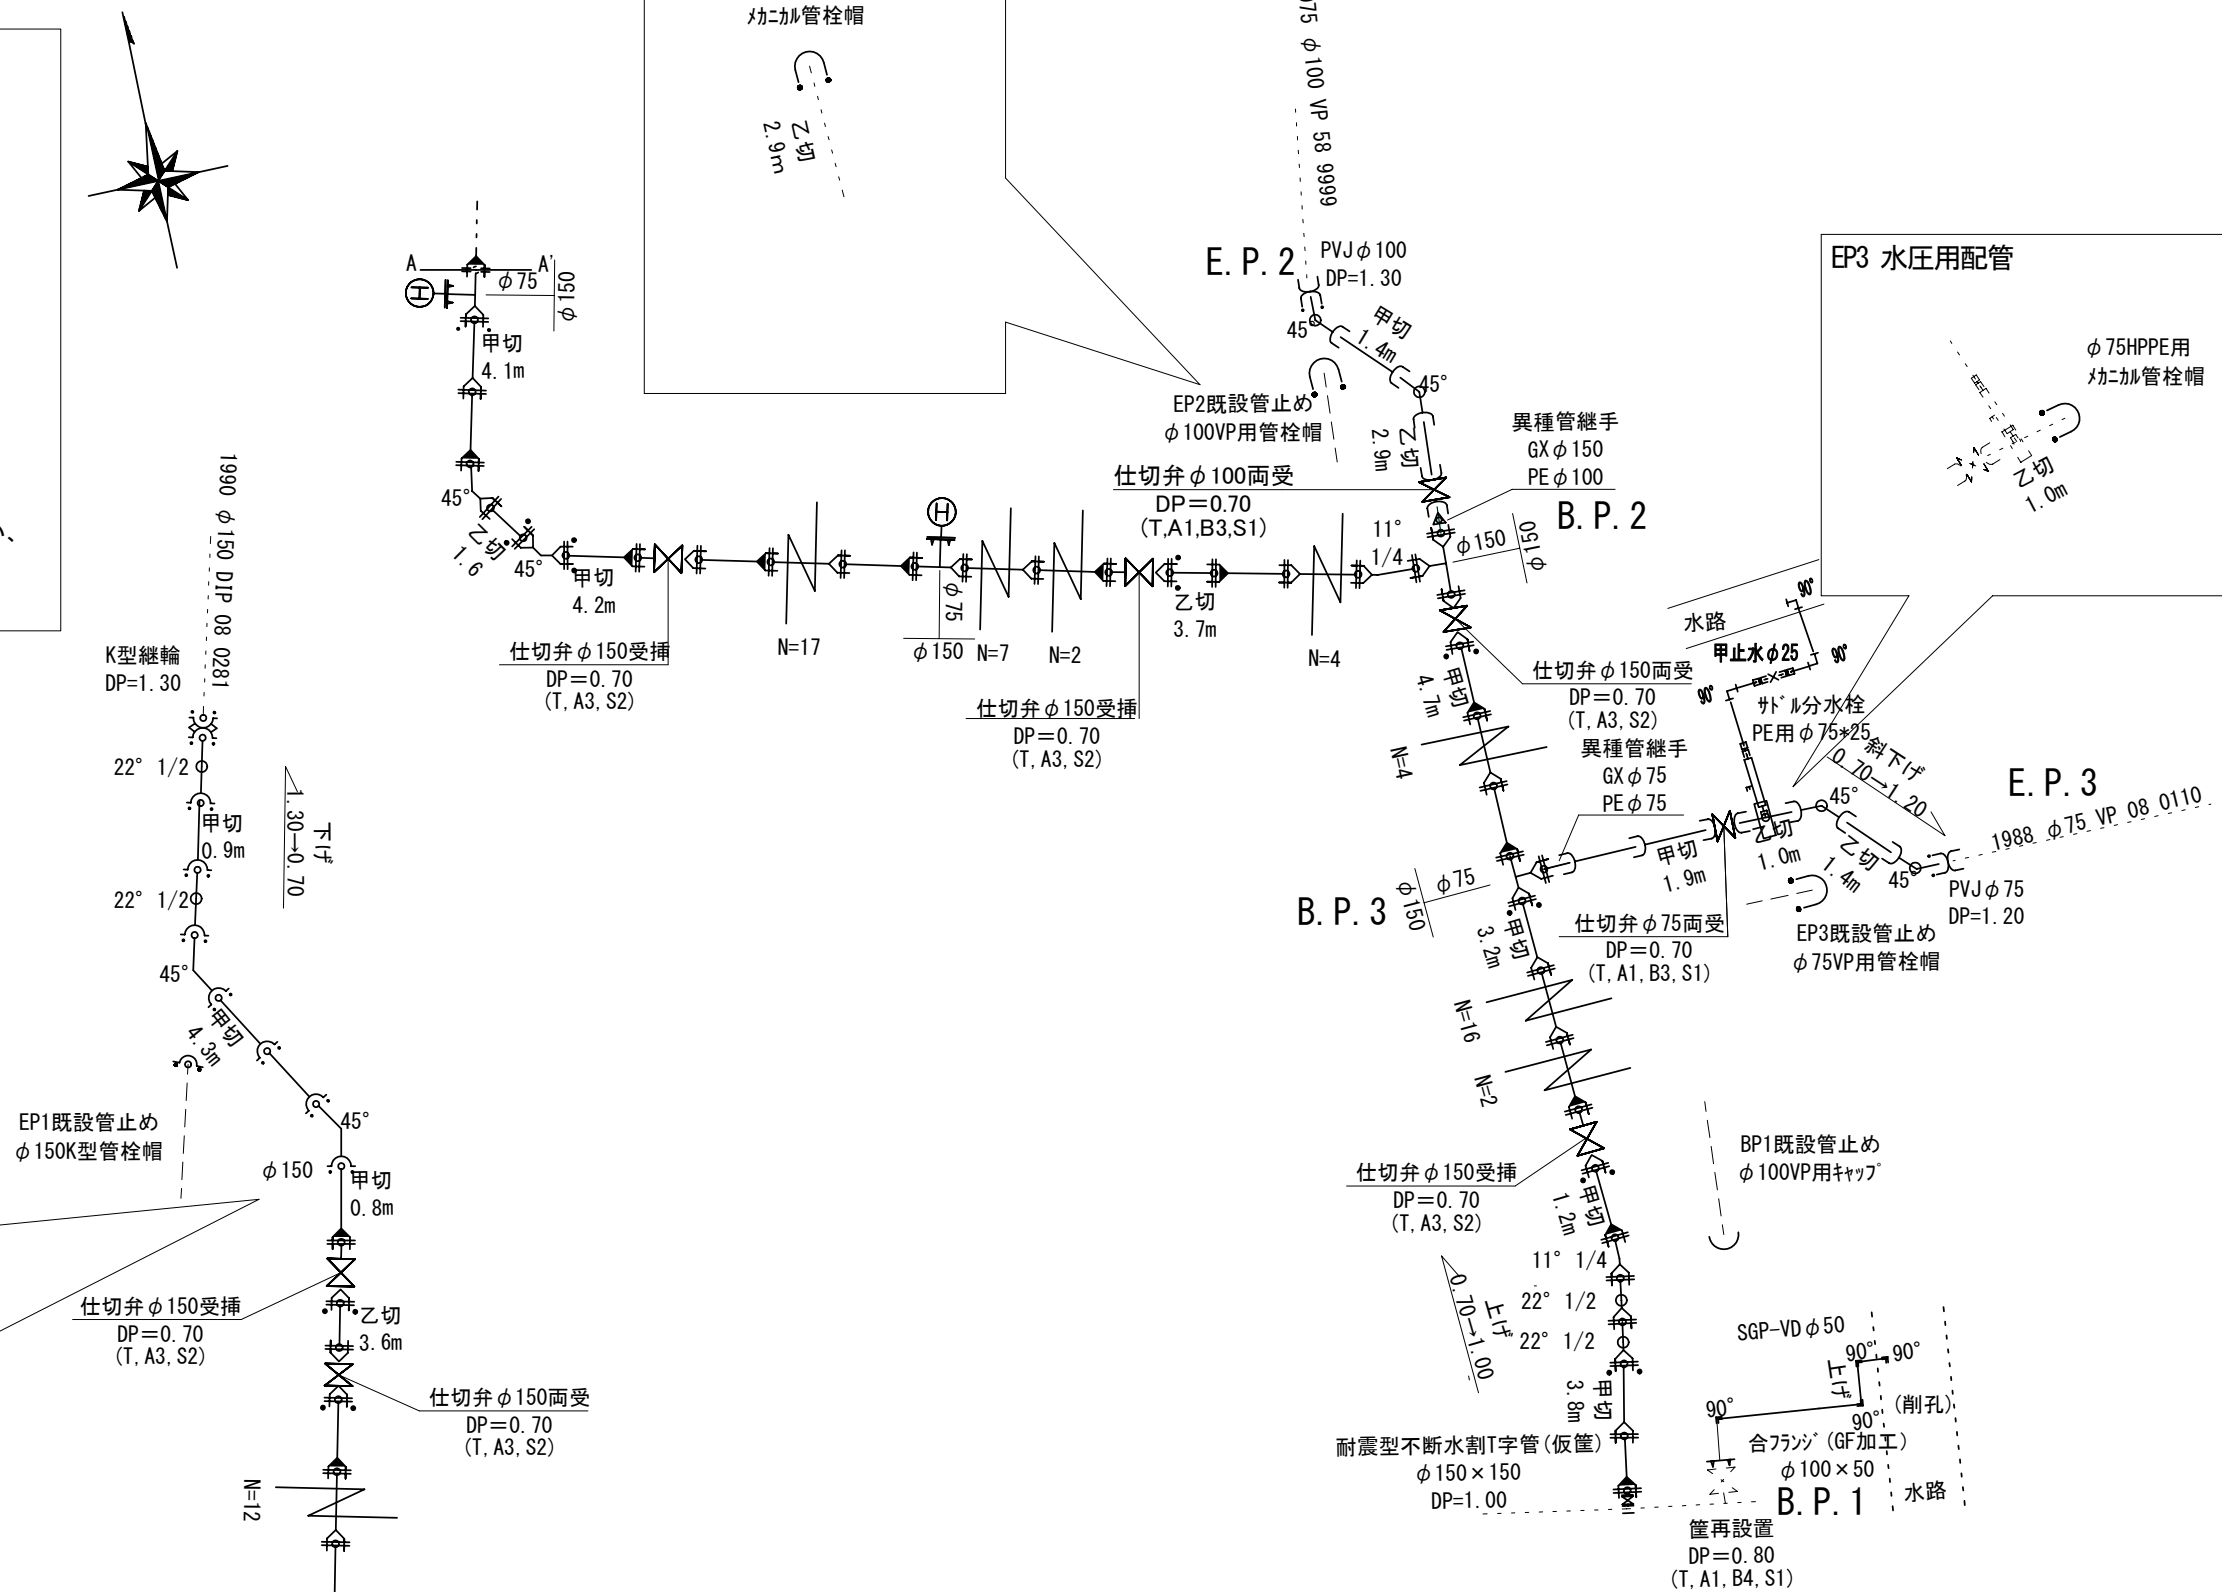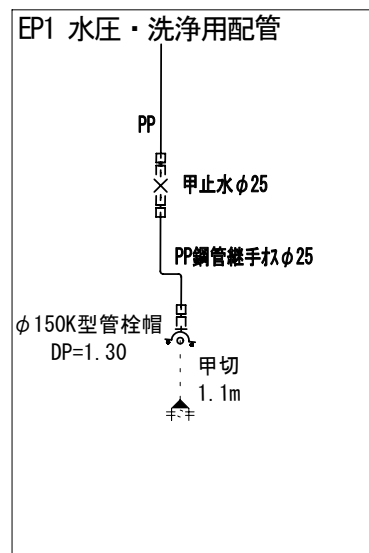


※縮尺はA2で出力した場合


工事件名	(災対-4)配水管布設工事				
工事場所	甲斐市島上条地内(甲斐市敷島総合文化会館の南)				
図 面 名	配管詳細図	縮尺	FREE	分割	4 / 6
甲府市上下水道局	管理番号			マイクNo.	

標準断面図 S=1/50

路線1
No. 3付近

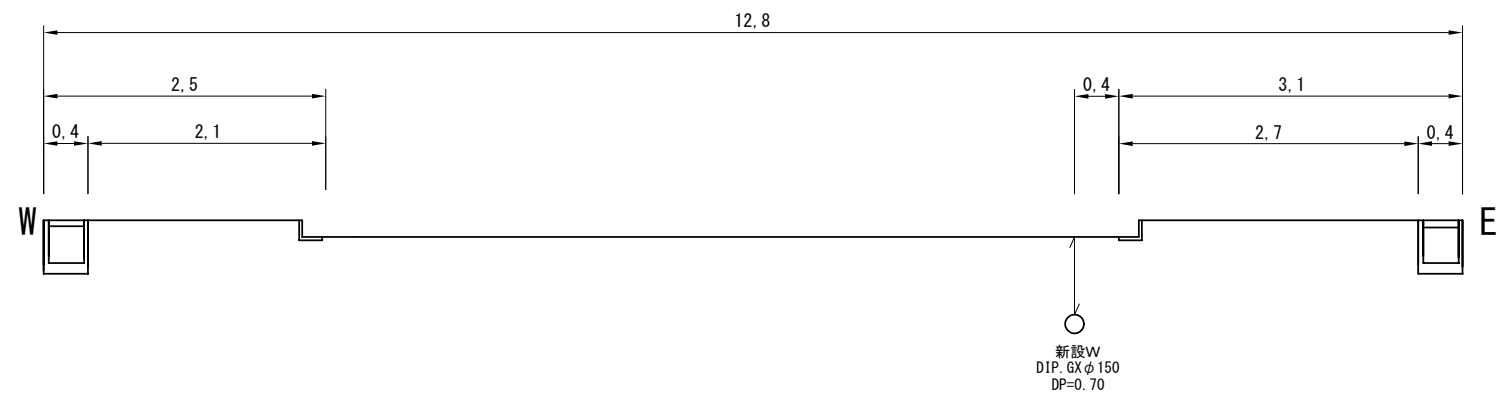

路線1
No. 11付近

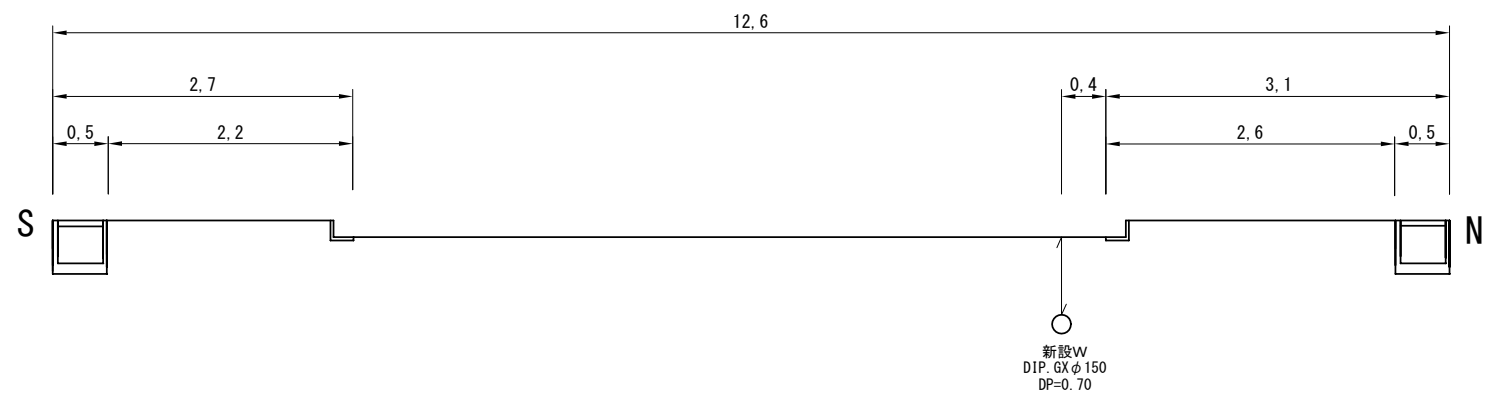


※縮尺はA2で出力した場合

工事件名		(災対-4) 配水管布設工事				
工事場所		甲斐市島上条地内(甲斐市敷島総合文化会館の南)				
図面名	標準断面図	縮尺	1/50	分割	5 / 6	
甲府市上下水道局	管理番号			マイクNo.		

土工標準図 S=1/25


路線1-1

DIP. GX φ 150
DP=0. 70

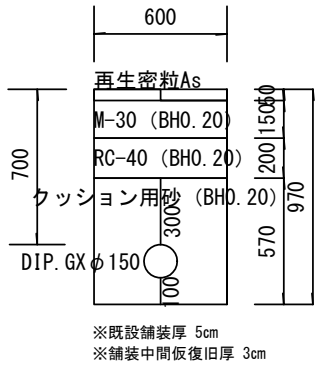


路線1-1

DIP. GX φ 150
DP=1. 00

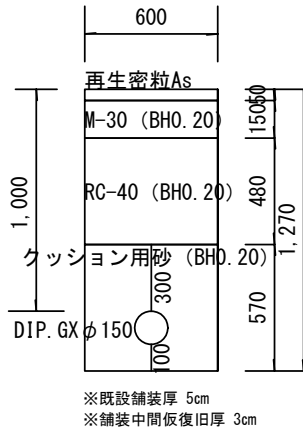


路線1-1

DIP. K φ 150
DP=0. 70

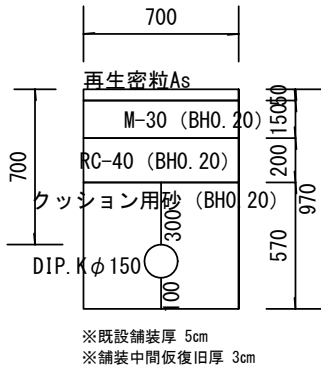


路線1-1

DIP. K φ 150
DP=1. 30

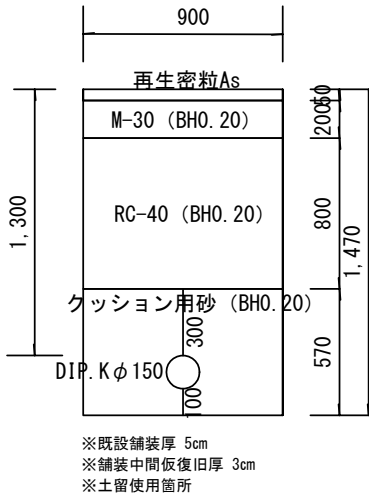


路線1-2

HPPE φ 100
DP=0. 70

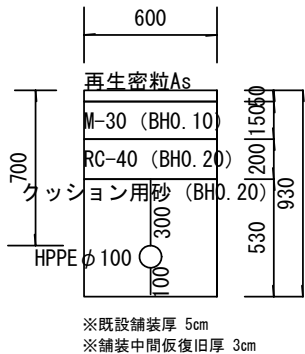


路線1-2

HPPE φ 100
DP=1. 30

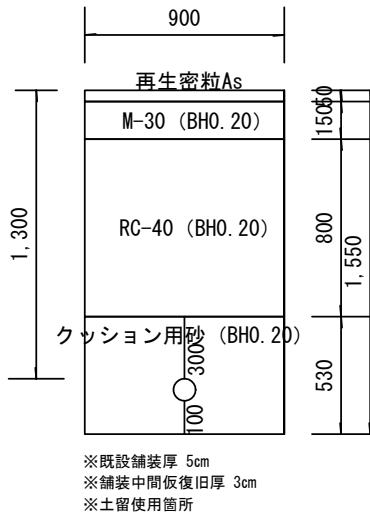


路線1-3

HPPE φ 75
DP=0. 70

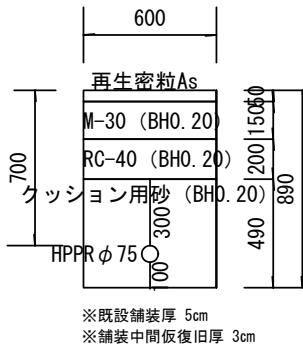


路線1-3

HPPE φ 75
DP=1. 20

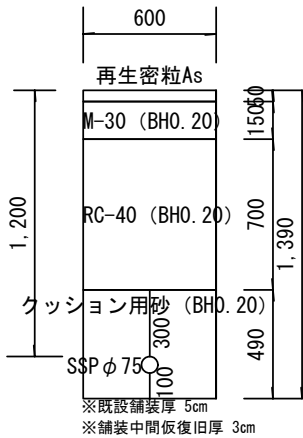


泥吐管

SGP-VP φ 50
DP=0. 80

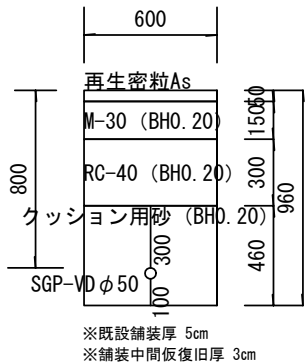


給水管

SSP φ 50
DP=0. 60

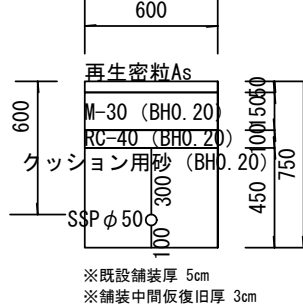


給水管

PP φ 20
DP=0. 60

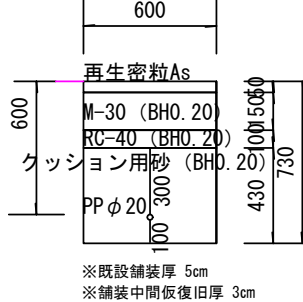

給水管

SSP φ 40
DP=0. 60

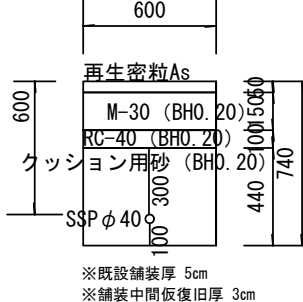

※縮尺はA2で出力した場合

工事件名	(災対-4) 配水管布設工事					
工事場所	甲斐市島上条地内(甲斐市敷島総合文化会館の南)					
図面名	土工標準図	縮尺	1/25	分割	6 / 6	
甲府市上下水道局	管理番号			マイクNo.		