



平面図 S=1:500

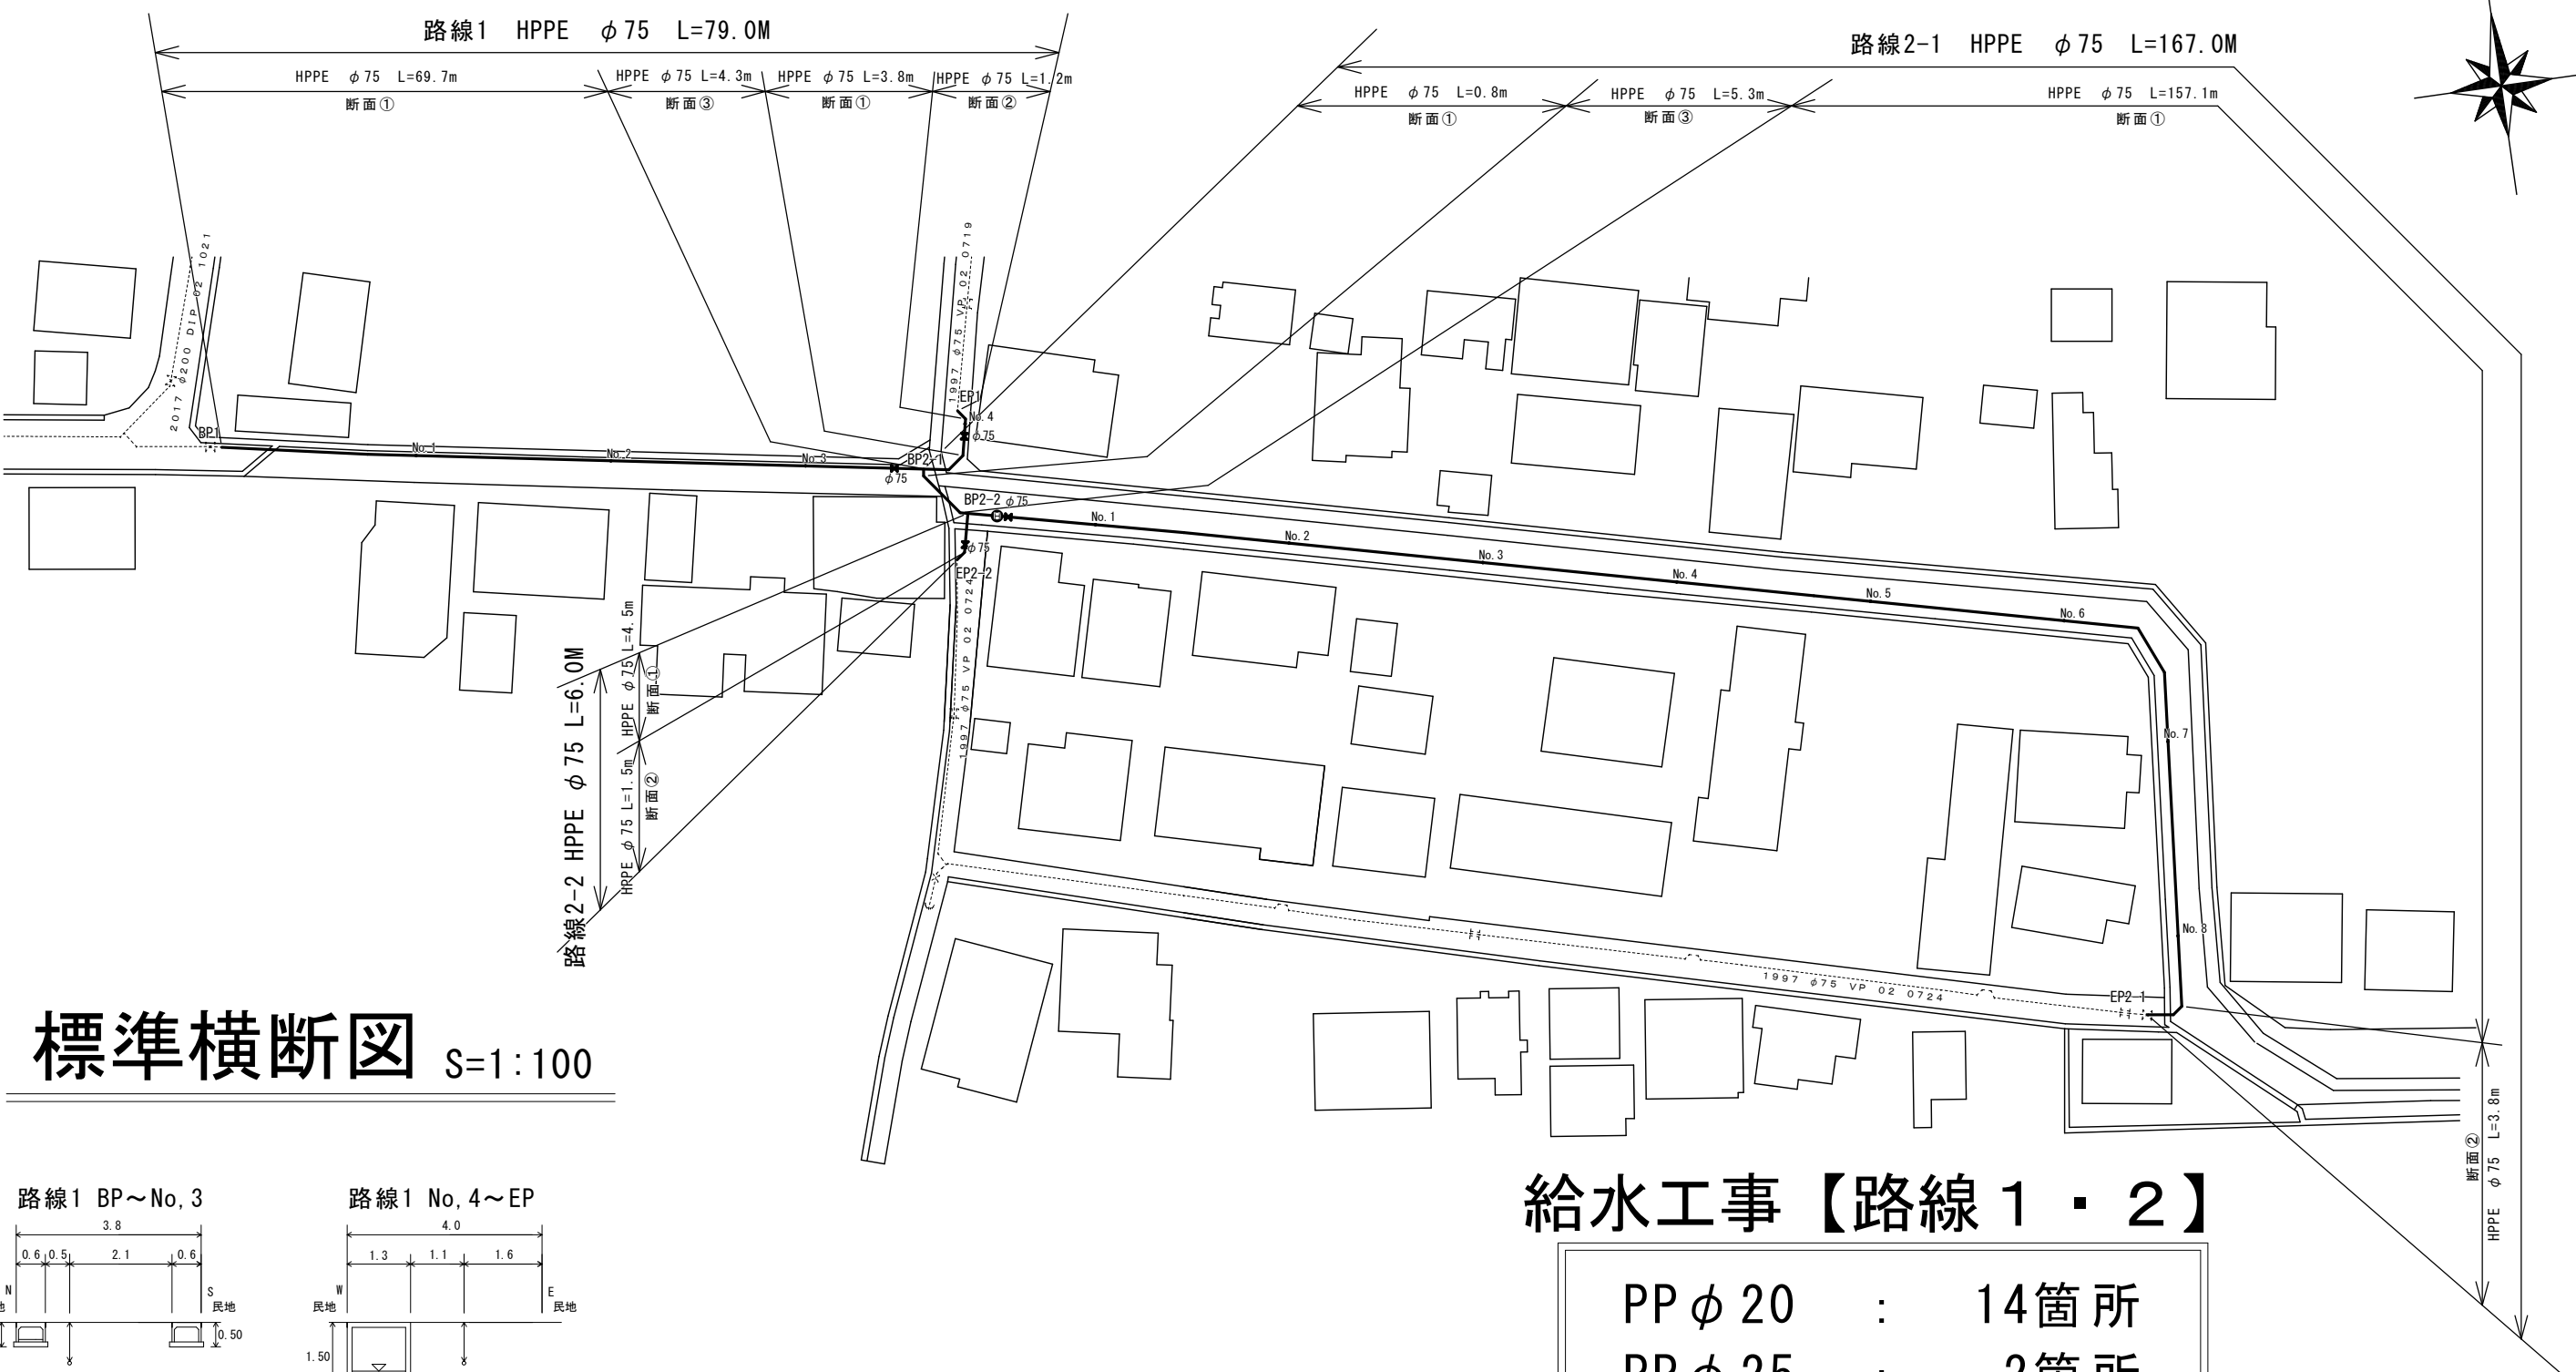

標準横断図 S=1:100

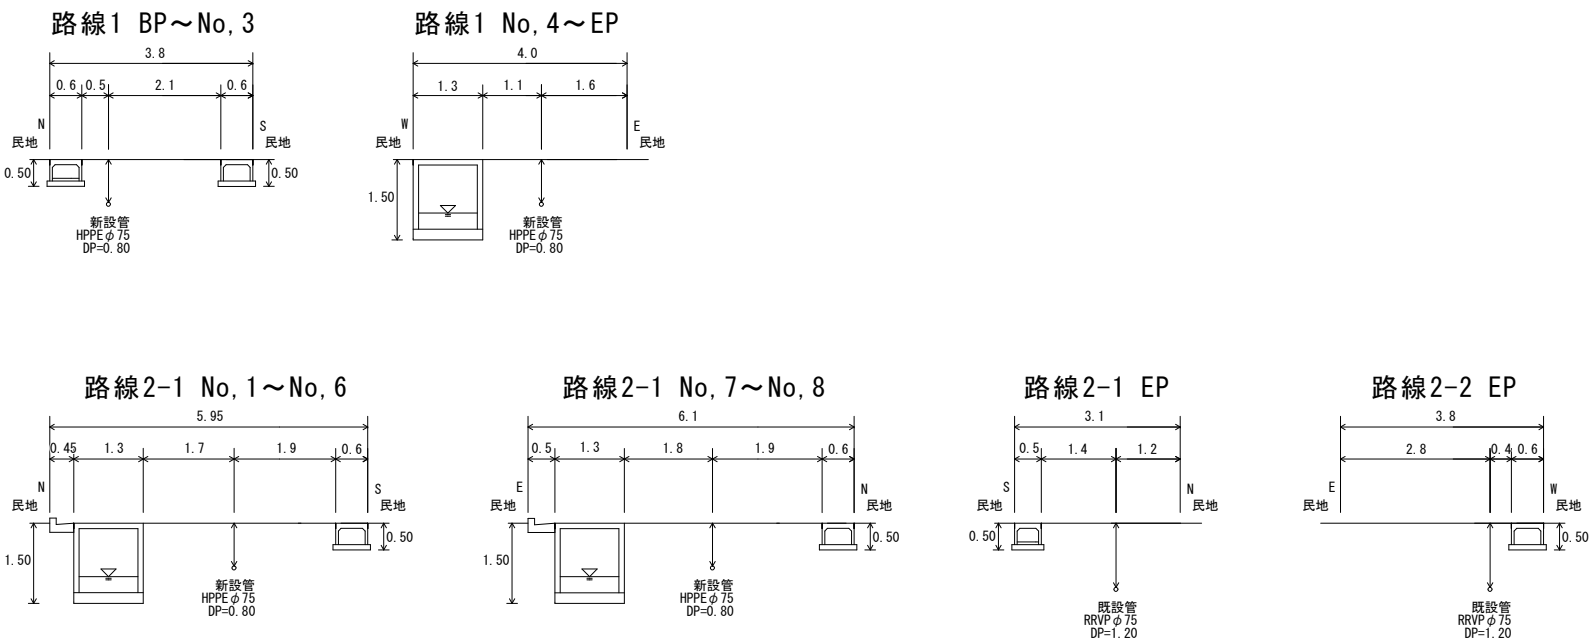


給水工事【路線1・2】

PP φ 20	:	14箇所
PP φ 25	:	2箇所
PP φ 40	:	3箇所
分水止	:	2箇所


※縮尺はA2で出力した場合

工 事 件 名	(鉛対4-3) 配水管布設替工事						
工 事 場 所	甲府市東光寺一・二丁目地内 (市立東中学校の南)						
図 面 名	平面図・標準横断図	縮尺	図示	分割	2/4		
甲府市上下水道局	管理番号	R7-鉛対4-3	マイクロNo.				

配管詳細図 S=任意

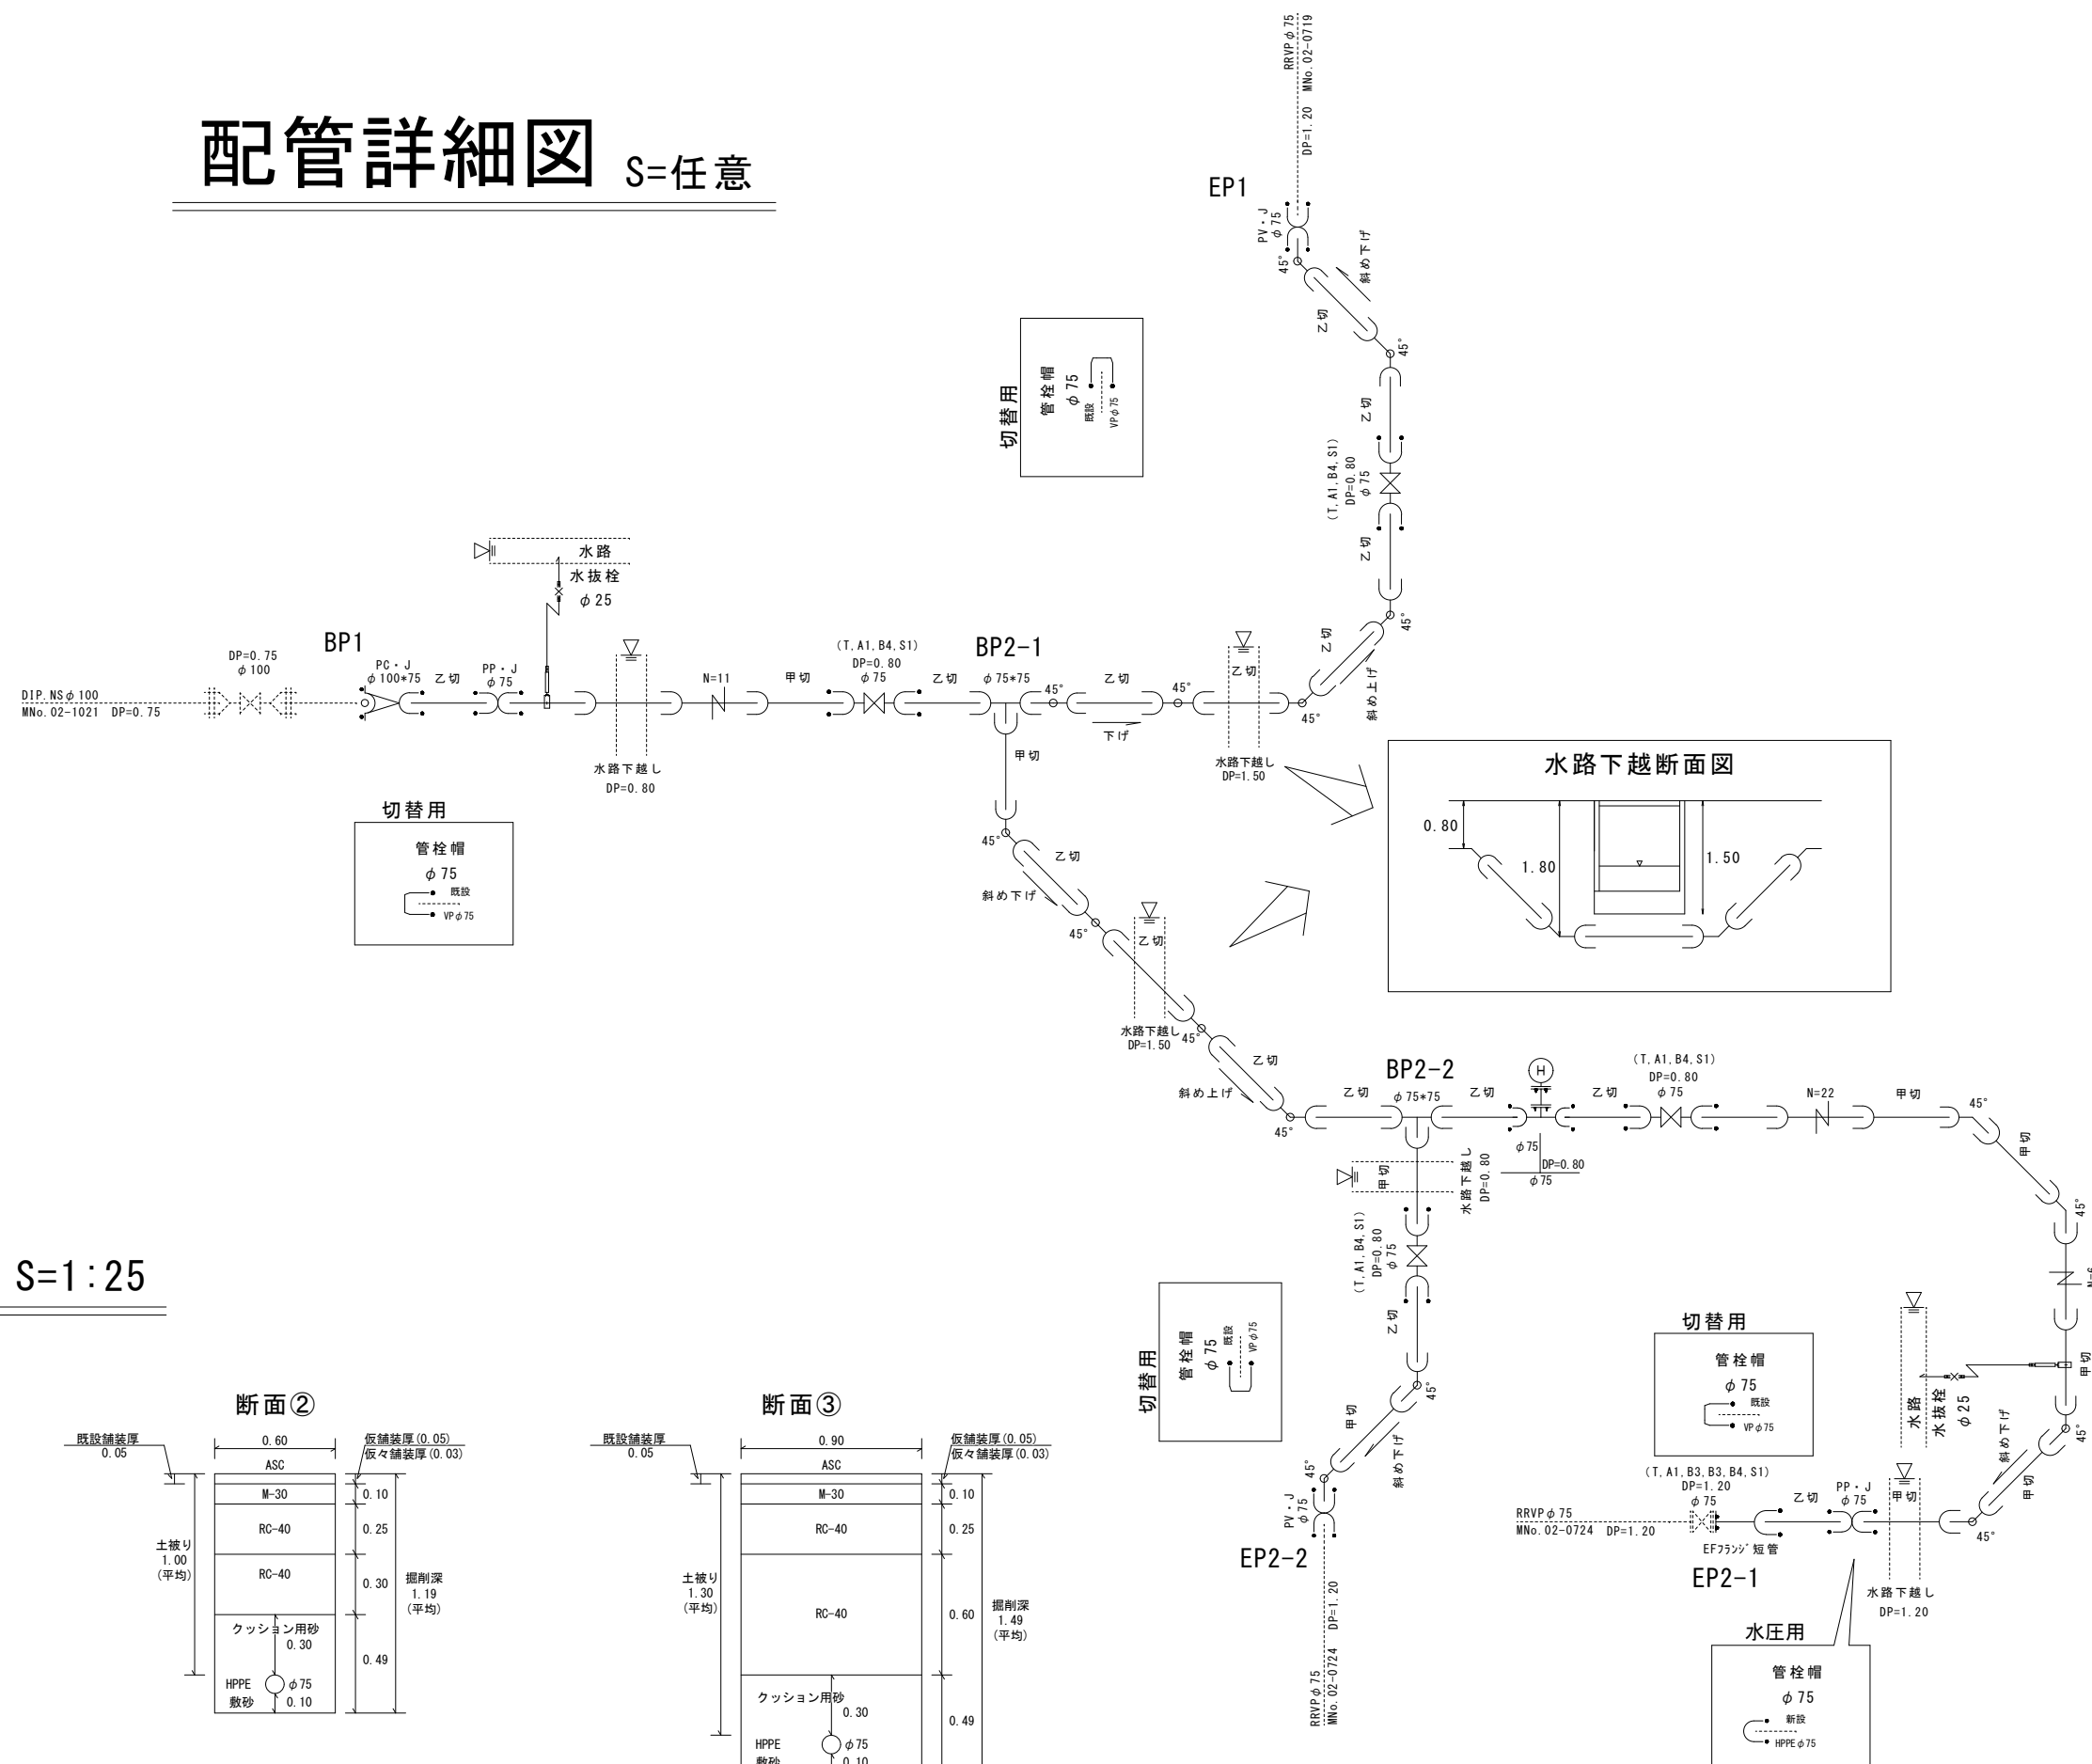

土工標準図 S=1:25

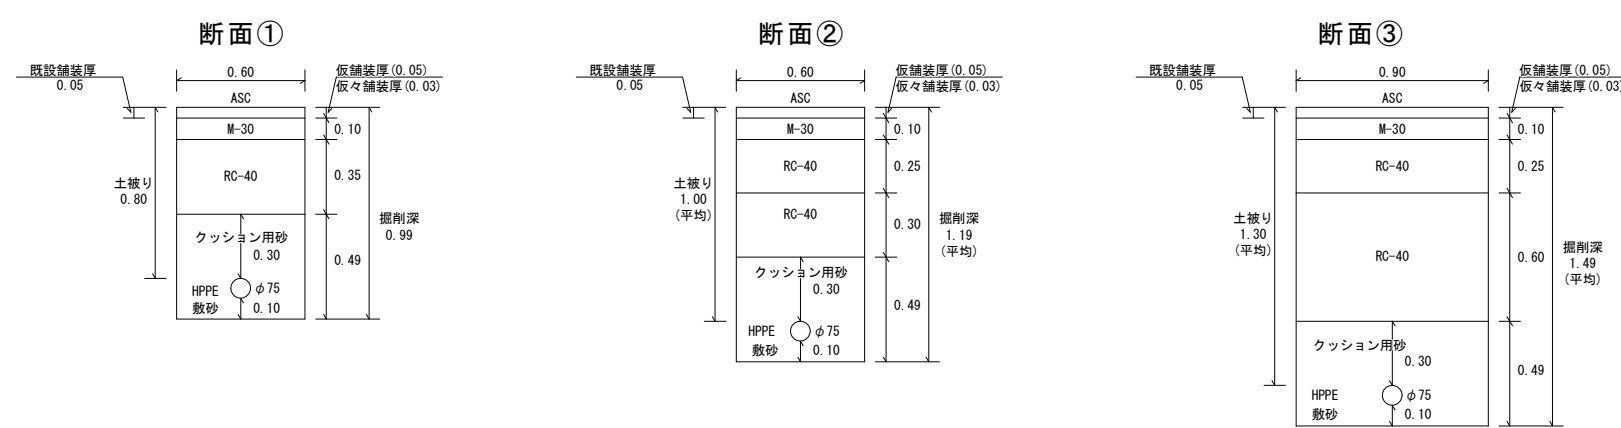

※縮尺はA2で出力した場合

工 事 件 名	(鉛対4-3) 配水管布設替工事									
工 事 場 所	甲府市東光寺一・二丁目地内 (市立東中学校の南)									
図 面 名	配管詳細図・土工標準図	縮尺	図示	分割	3/4					
甲府市上下水道局	管理番号	R7-鉛対4-3	マイクログ							

平面図 S=1:1000


給水工事【路線3】

PP φ 20 : 8箇所
PP φ 25 : 1箇所
分水止 : 1箇所




配管詳細図 S=任意

φ 20・25mm給水配管例

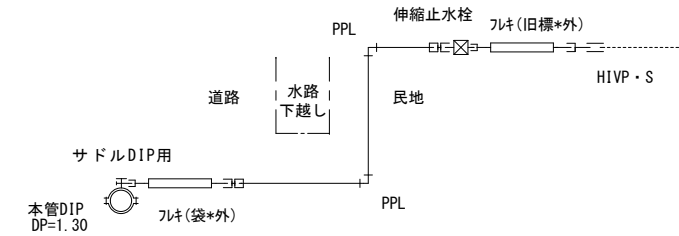


φ 20・25mm給水配管例【不凍栓有り】

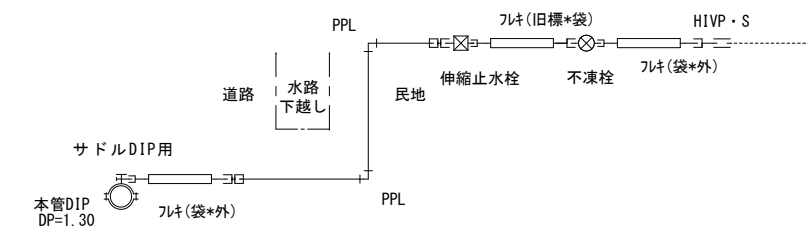


土工標準図 S=1:25


標準横断図 S=1:100

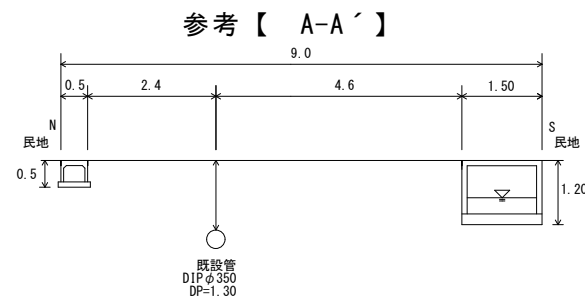

φ 20・25
【給水管部】

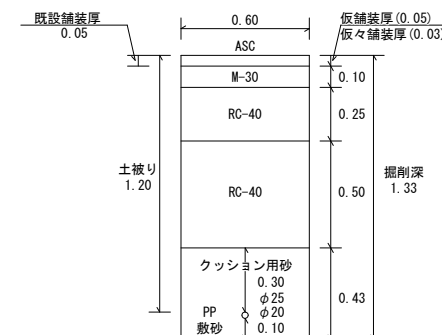

φ 350
【本管分岐部】

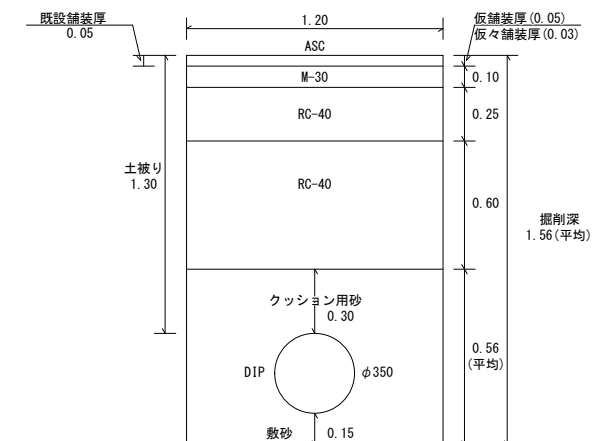

※縮尺はA2で出力した場合

工 事 件 名	(鉛対4-3) 配水管布設替工事									
工 事 場 所	甲府市東光寺一・二丁目地内 (市立東中学校の南)									
図 面 名	平面図・配管詳細図	土工標準図・標準横断図	縮尺	図示	分割	4/4				
甲府市上下水道局	管理番号	R7-鉛対4-3	マイクロNo.							