

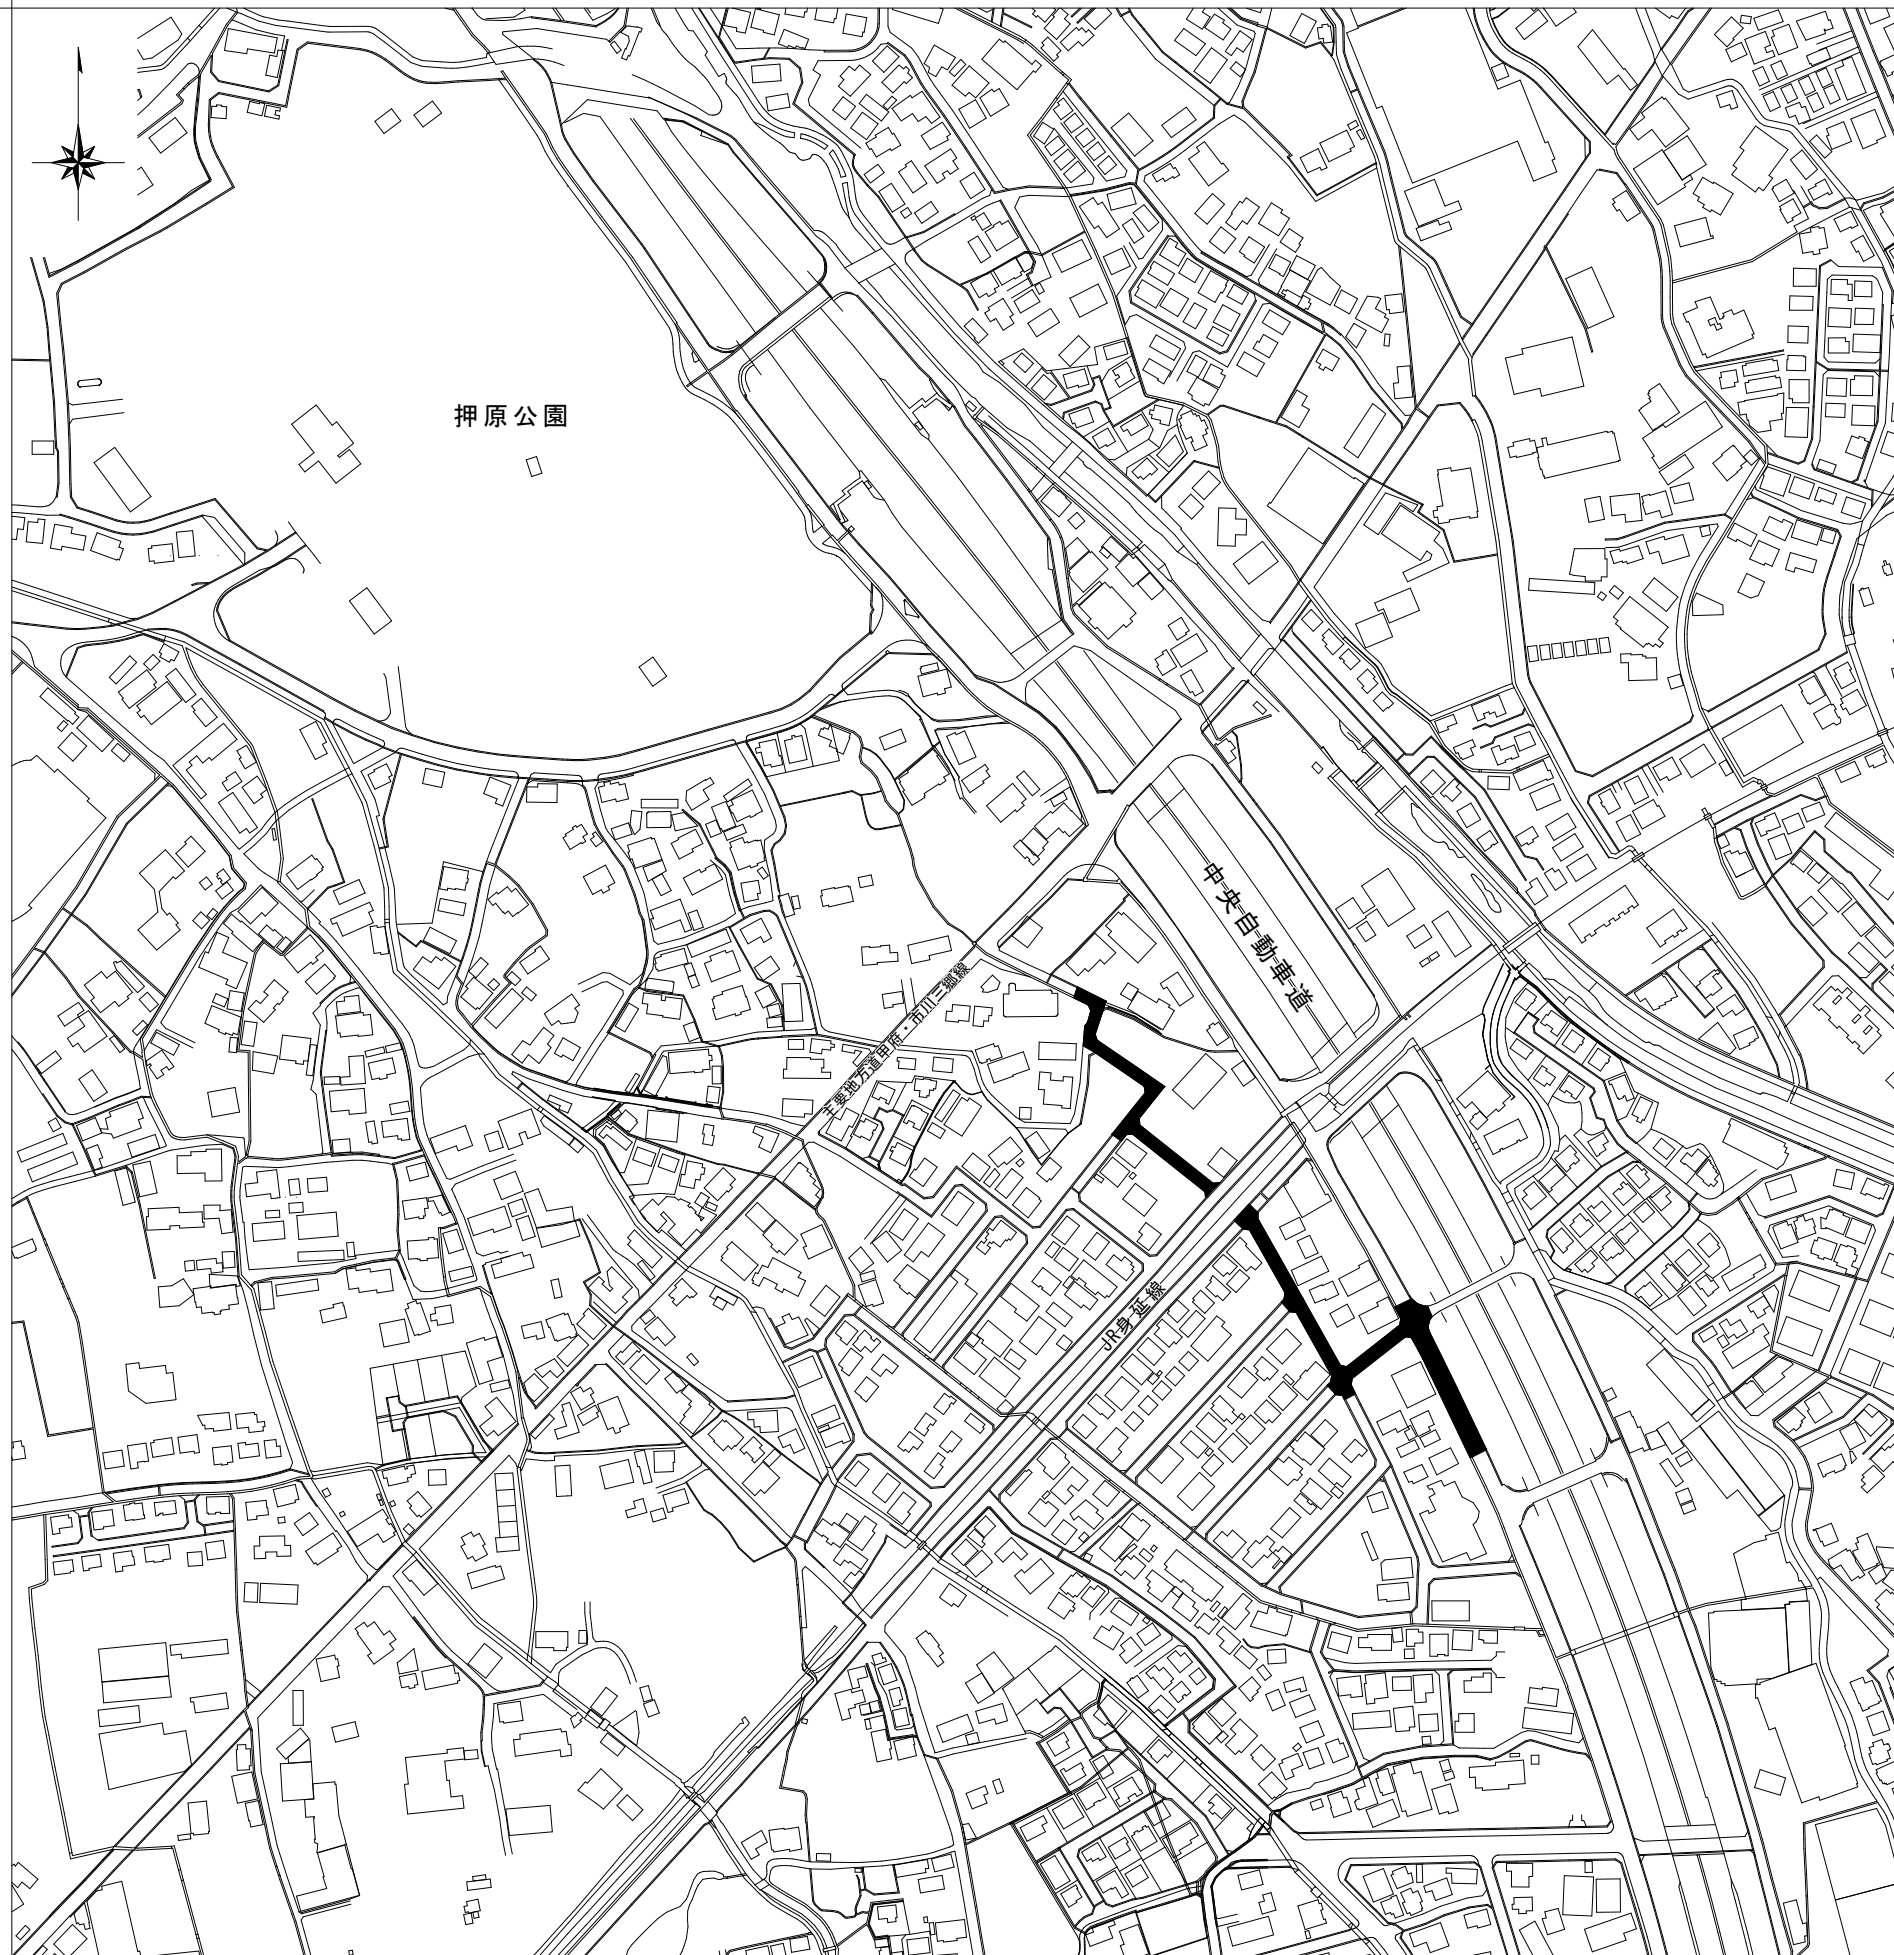
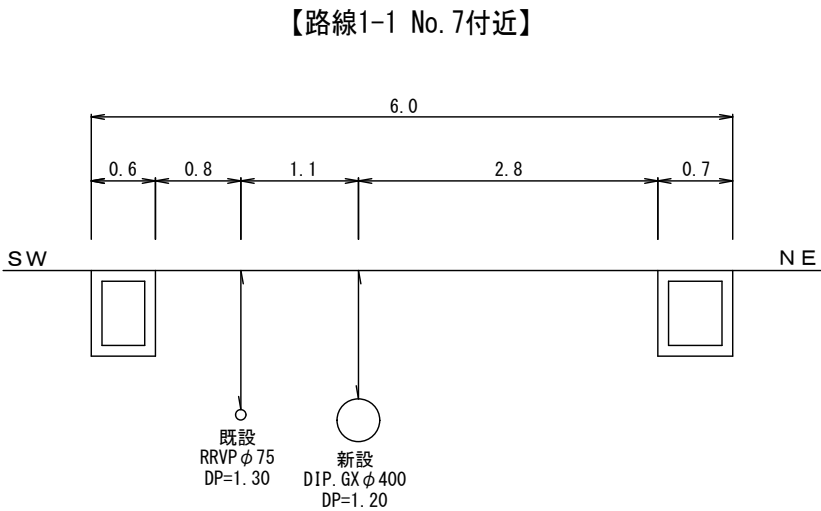


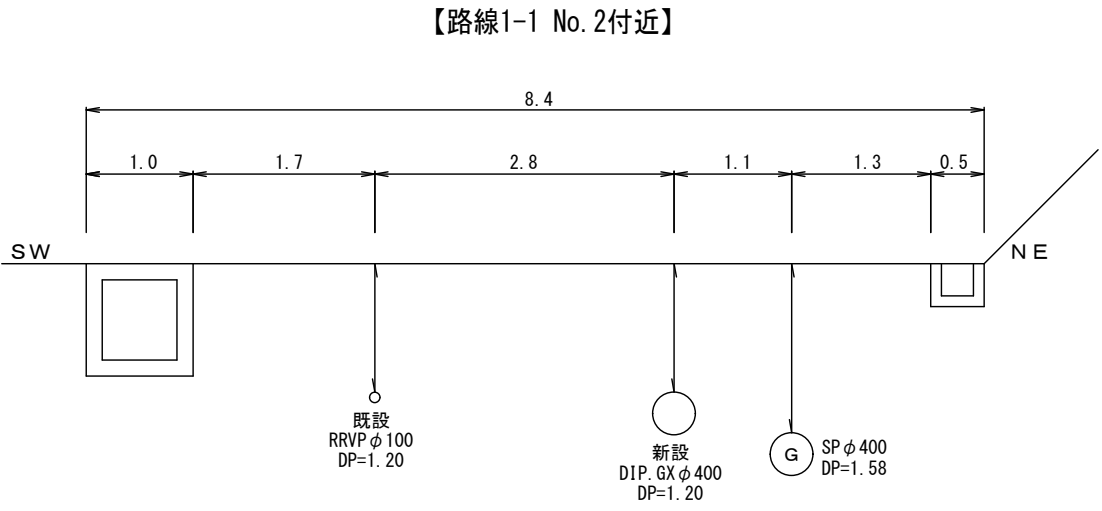

建設工事台帳										管 理 番 号			
										R 7 - ブ - 2			
年度・科目		令和7年度 第41款 第01項 第01目 第20節 第12細											
工 事 名 称		(ブ-2) 配水管布設替工事 (余フ)											
工 事 場 所		昭和町押越地内 (押原公園の南東)											
請負契約年月日		令和 年 月 日				請負業者名							
契 約 工 期		令和 年 月 日				～		令和 年 月 日					
中止又は延期年月日		令和 年 月 日				～		令和 年 月 日					
検 査 年 月 日		令和 年 月 日		着手	令和 年 月 日		完成	令和 年 月 日					
配 管 業 者 名						配 管 工 氏 名							
検査員職氏名					印	立会人職氏名						印	
担 当 課 係 名		水道課						水道更新係					
設計者職氏名					印	監 督 者 氏 名						印	
(工事の内容)						仕切弁 φ100 1基 消火栓 φ75 2基 急速空気弁 φ75 2基 水抜栓 φ25 5基 臨給工 一式							
DIP.GX φ400 L=322.0m													
DIP.GX φ300 L=2.0m													
DIP.GX φ150 L=12.0m													
HPPE φ100 L=8.5m													
HPPE φ75 L=29.0m													
RRVP φ100 L=12.5m													
バタフライ弁.GX φ400 1基													
仕切弁.GX φ150 2基													
仕切弁.PE φ100 1基													
仕切弁.PE φ75 3基													
廃棄管	年度	2006	2000	1985	1985	1985	1983	1983	1983	1982	1982		
	管種	RRVP	RRVP	RRVP	DIP.A	RRVP	DIP.A	RRVP	DIP.A	RRVP	DIP.A		
	口径	100	100	100	75	75	100	75	75	100	75		
	延長	3.9	2.2	96.2	8.7	40.6	6.3	123.4	20.0	133.1	5.5		
	マイクロNo	09-0668	09-0512	09-0103	09-0103	09-0103	09-0068	09-0068	09-0068	09-0062	09-0062		
(特記事項)													
土 質 区 分						湧 水 状 況							
縮 尺		1：2500(A2)				分 割 数		1/7					
図 面 番 号													
出力年月日						図面更新年月日						印	
甲府市上下水道局						マイクロNo.							

平面図(1) S=1:500

標準横断図(1) S=1:50

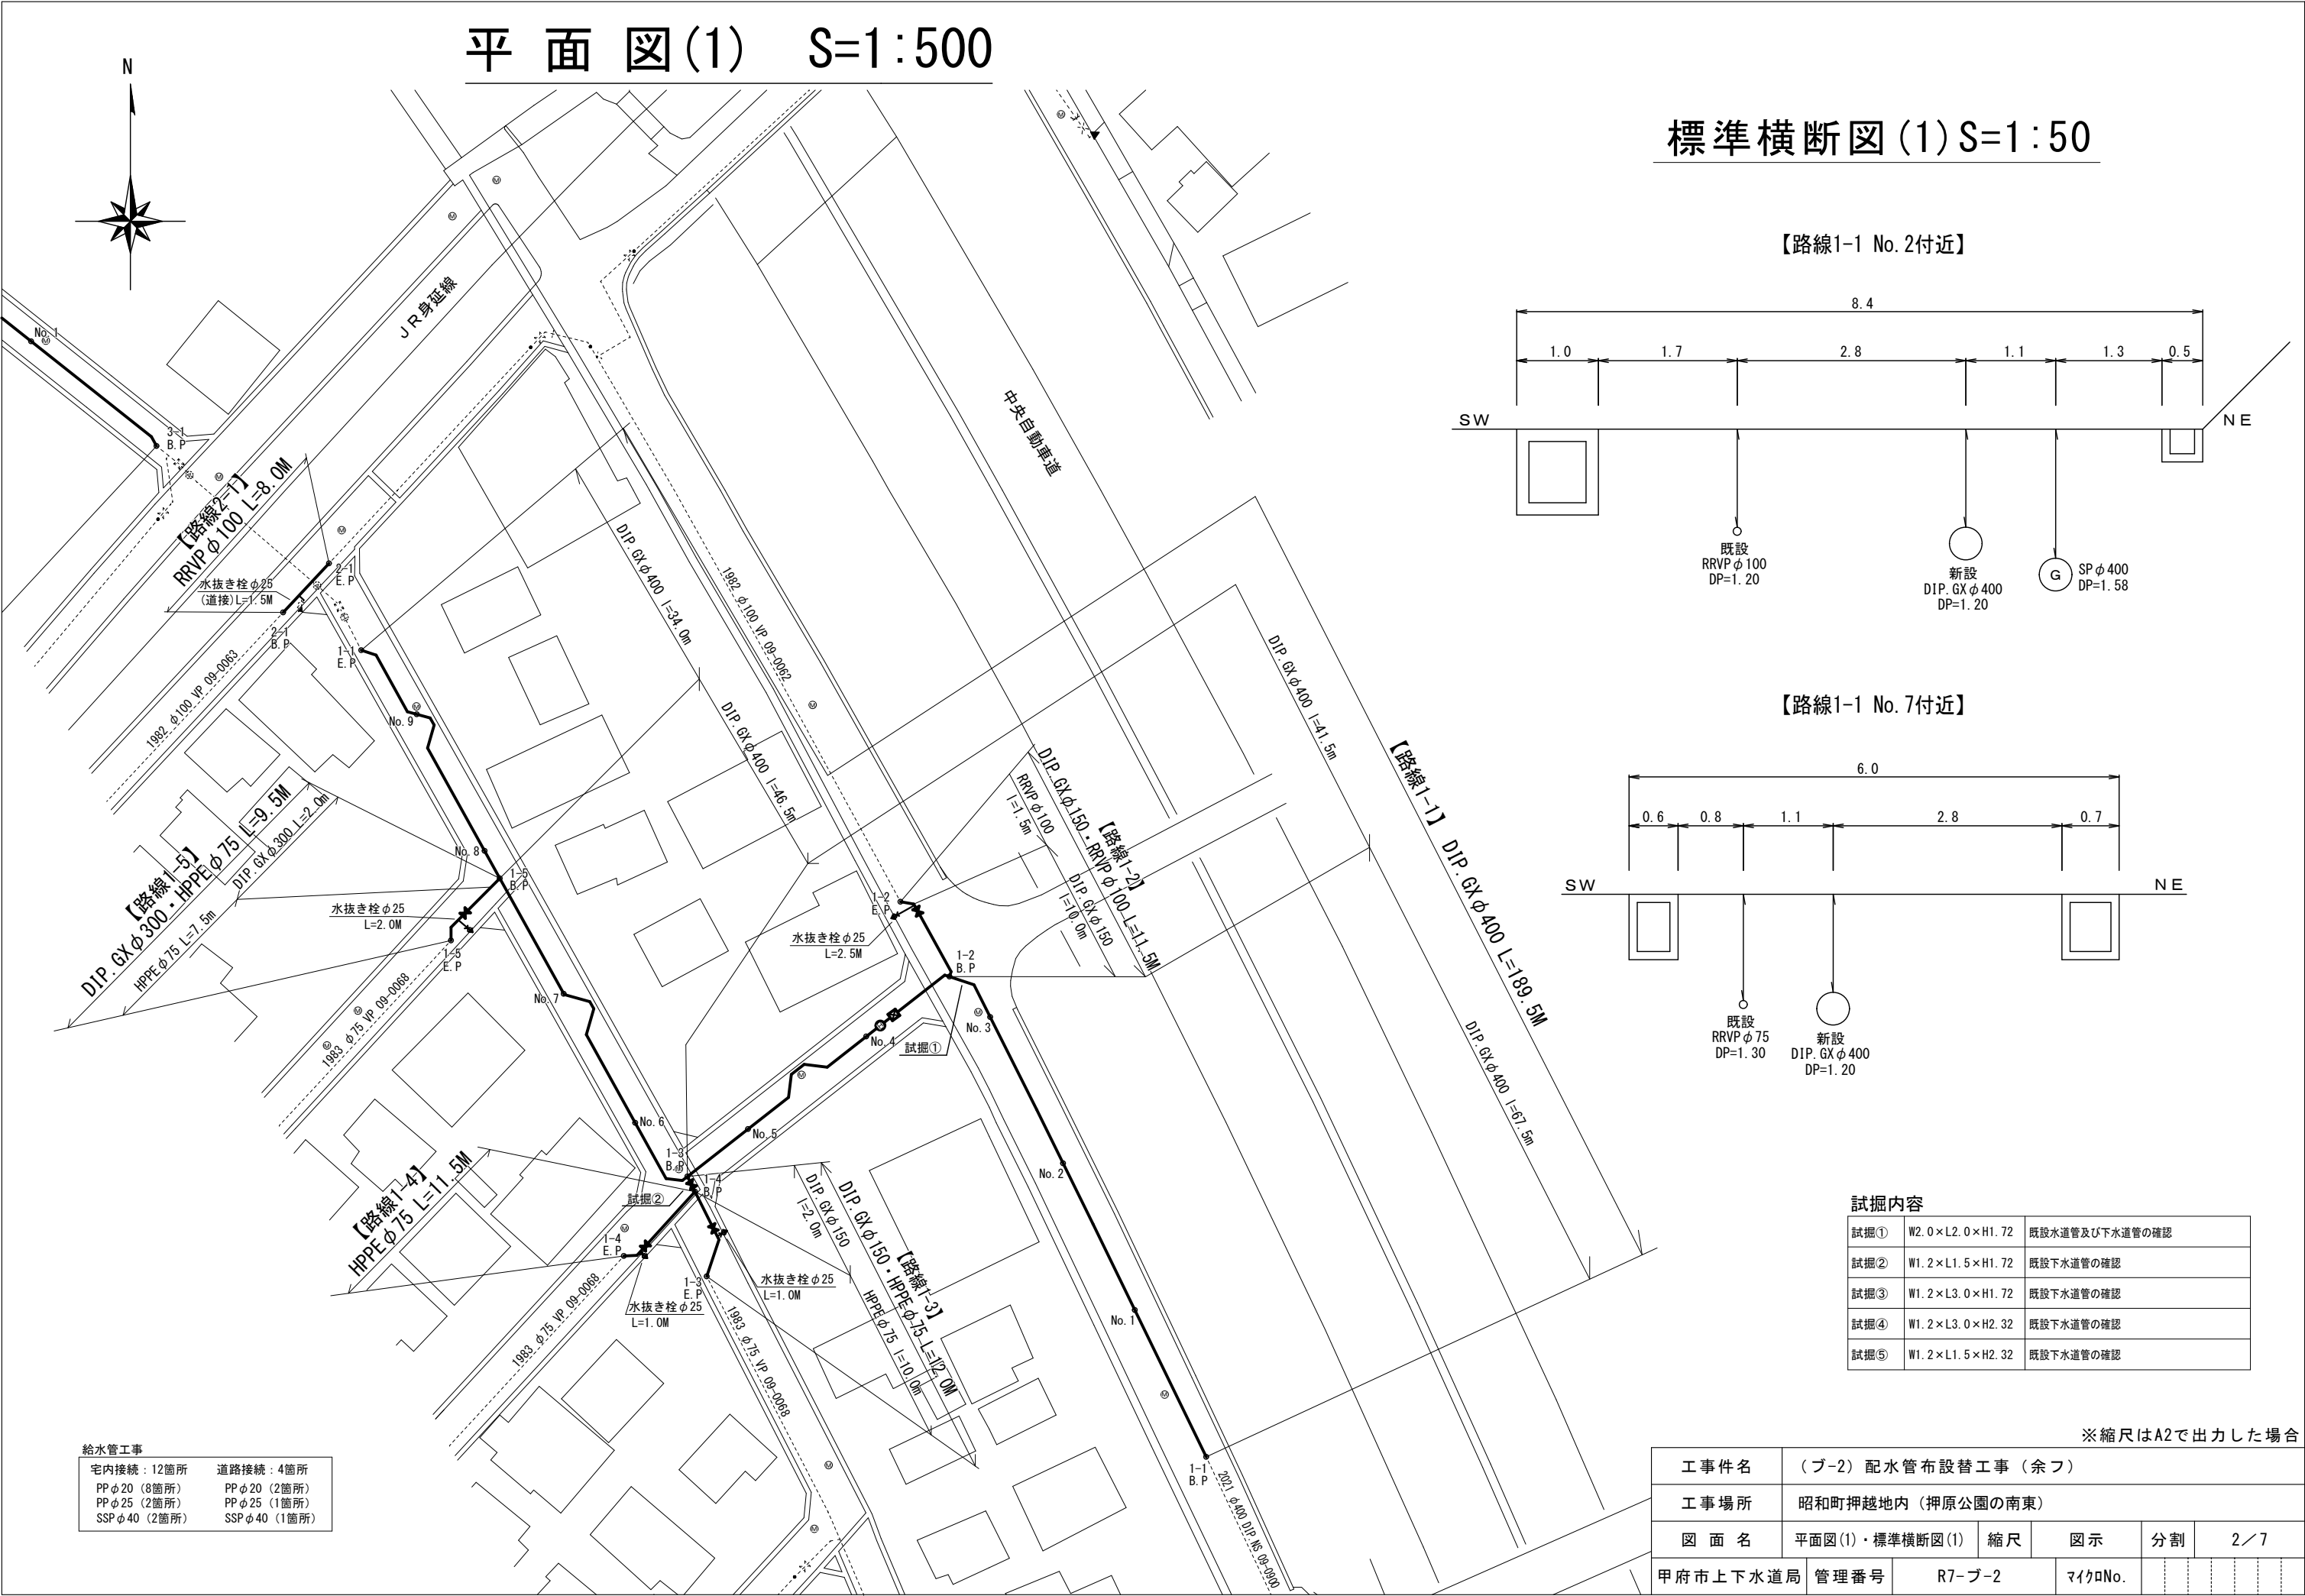


試掘内容		
試掘①	W2.0×L2.0×H1.72	既設水道管及び下水道管の確認
試掘②	W1.2×L1.5×H1.72	既設下水道管の確認
試掘③	W1.2×L3.0×H1.72	既設下水道管の確認
試掘④	W1.2×L3.0×H2.32	既設下水道管の確認
試掘⑤	W1.2×L1.5×H2.32	既設下水道管の確認

給水管工事	
宅内接続：12箇所	道路接続：4箇所
PP φ 20 (8箇所)	PP φ 20 (2箇所)
PP φ 25 (2箇所)	PP φ 25 (1箇所)
SSP φ 40 (2箇所)	SSP φ 40 (1箇所)


※縮尺はA2で出力した場合						
工事件名	(ブ-2) 配水管布設替工事 (余フ)					
工事場所	昭和町押越地内 (押原公園の南東)					
図面名	平面図(1)・標準横断図(1)	縮尺	図示	分割	2 / 7	
甲府市上下水道局	管理番号	R7-ブ-2	マイクNo.			

平面图(2) S=1:500


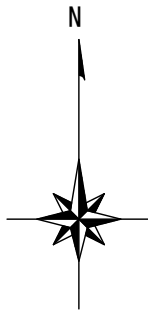


標準横断面 (2) S=1:50

【路線3-1 No. 2付近】

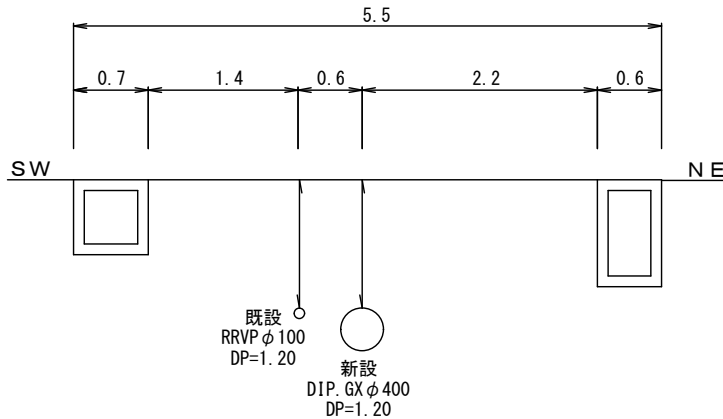

【路線3-1 No. 6付近】

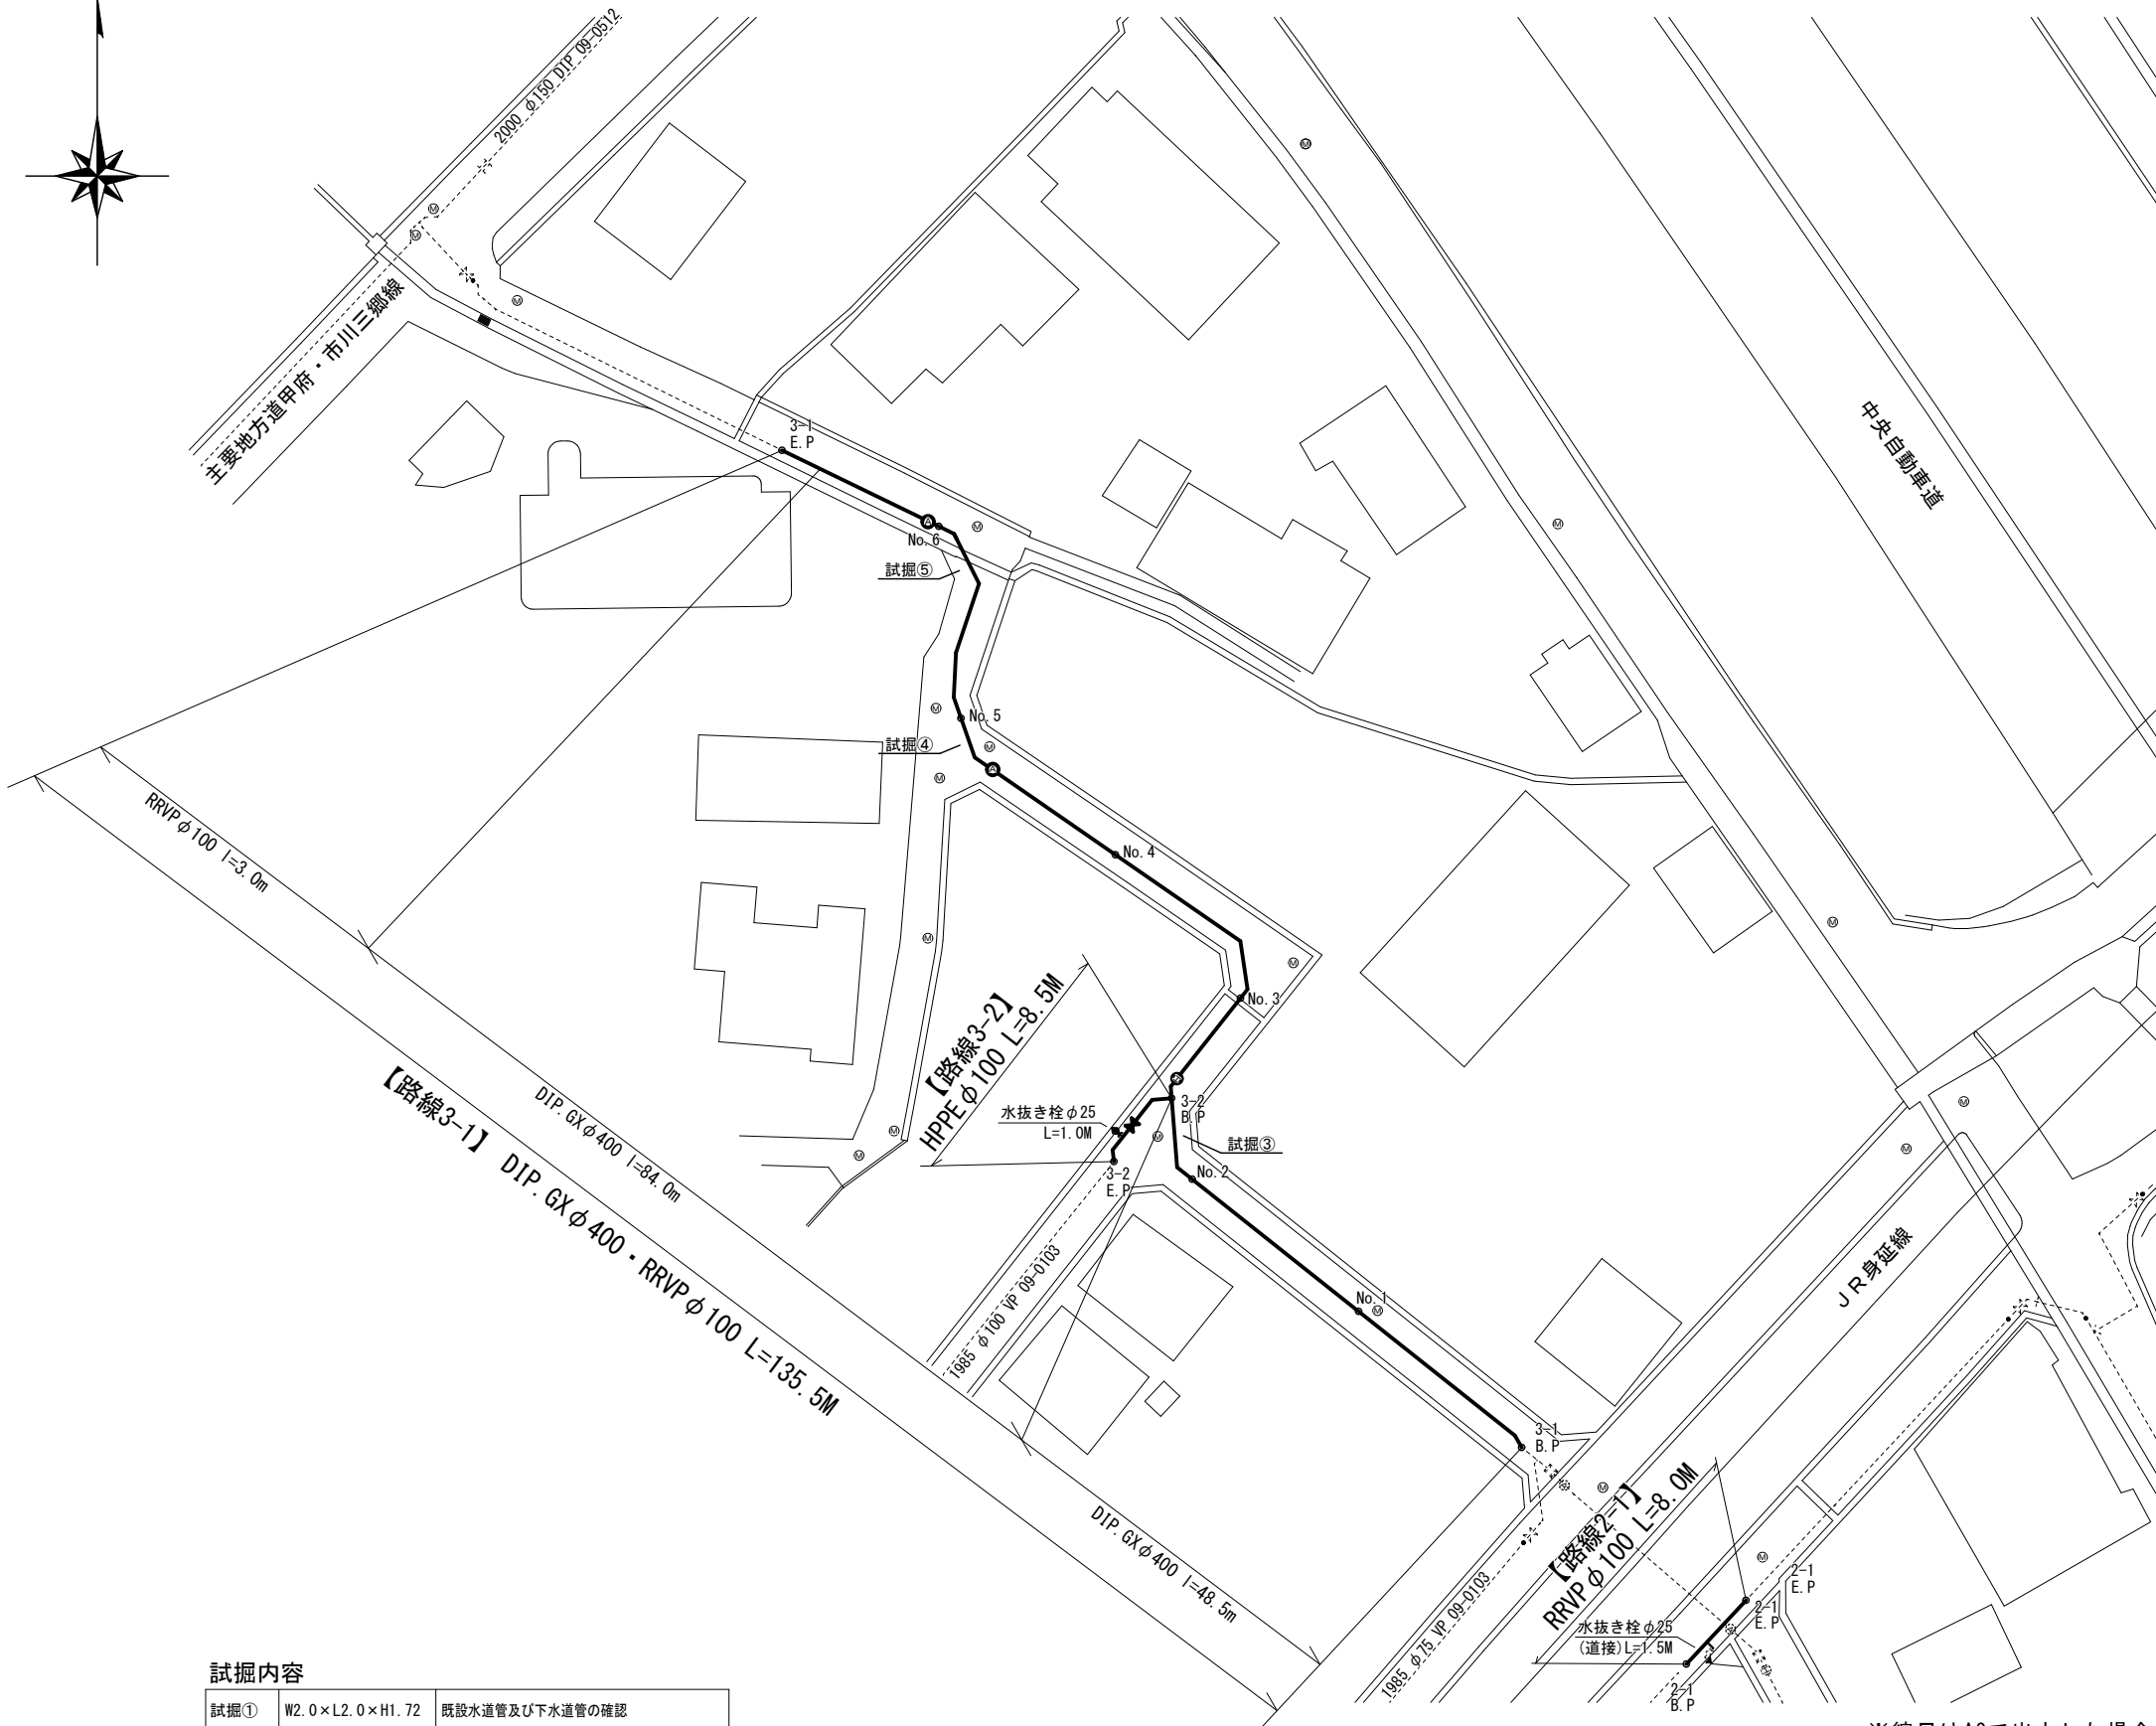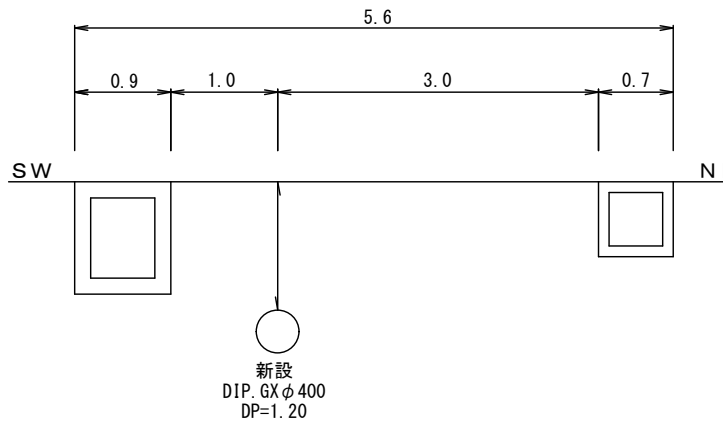


※縮尺はA2で出力した場合

試掘内容		
試掘①	W2.0×L2.0×H1.72	既設水道管及び下水道管の確認
試掘②	W1.2×L1.5×H1.72	既設下水道管の確認
試掘③	W1.2×L3.0×H1.72	既設下水道管の確認
試掘④	W1.2×L3.0×H2.32	既設下水道管の確認
試掘⑤	W1.2×L1.5×H2.32	既設下水道管の確認

給水管工事	
宅内接続：12箇所	道路接続：4箇所
PPφ20（8箇所）	PPφ20（2箇所）
PPφ25（2箇所）	PPφ25（1箇所）
SSPφ40（2箇所）	SSPφ40（1箇所）

工 事 件 名	(ブ-2) 配水管布設替工事 (余フ)					
工 事 場 所	昭和町押越地内 (押原公園の南東)					
図 面 名	平面図(2)・標準横断面図(2)	縮尺	図示	分割	3/7	
甲府市上下水道局	管理番号	R7-ブ-2		マイクNo.		

配管詳細図1/2 S=任意

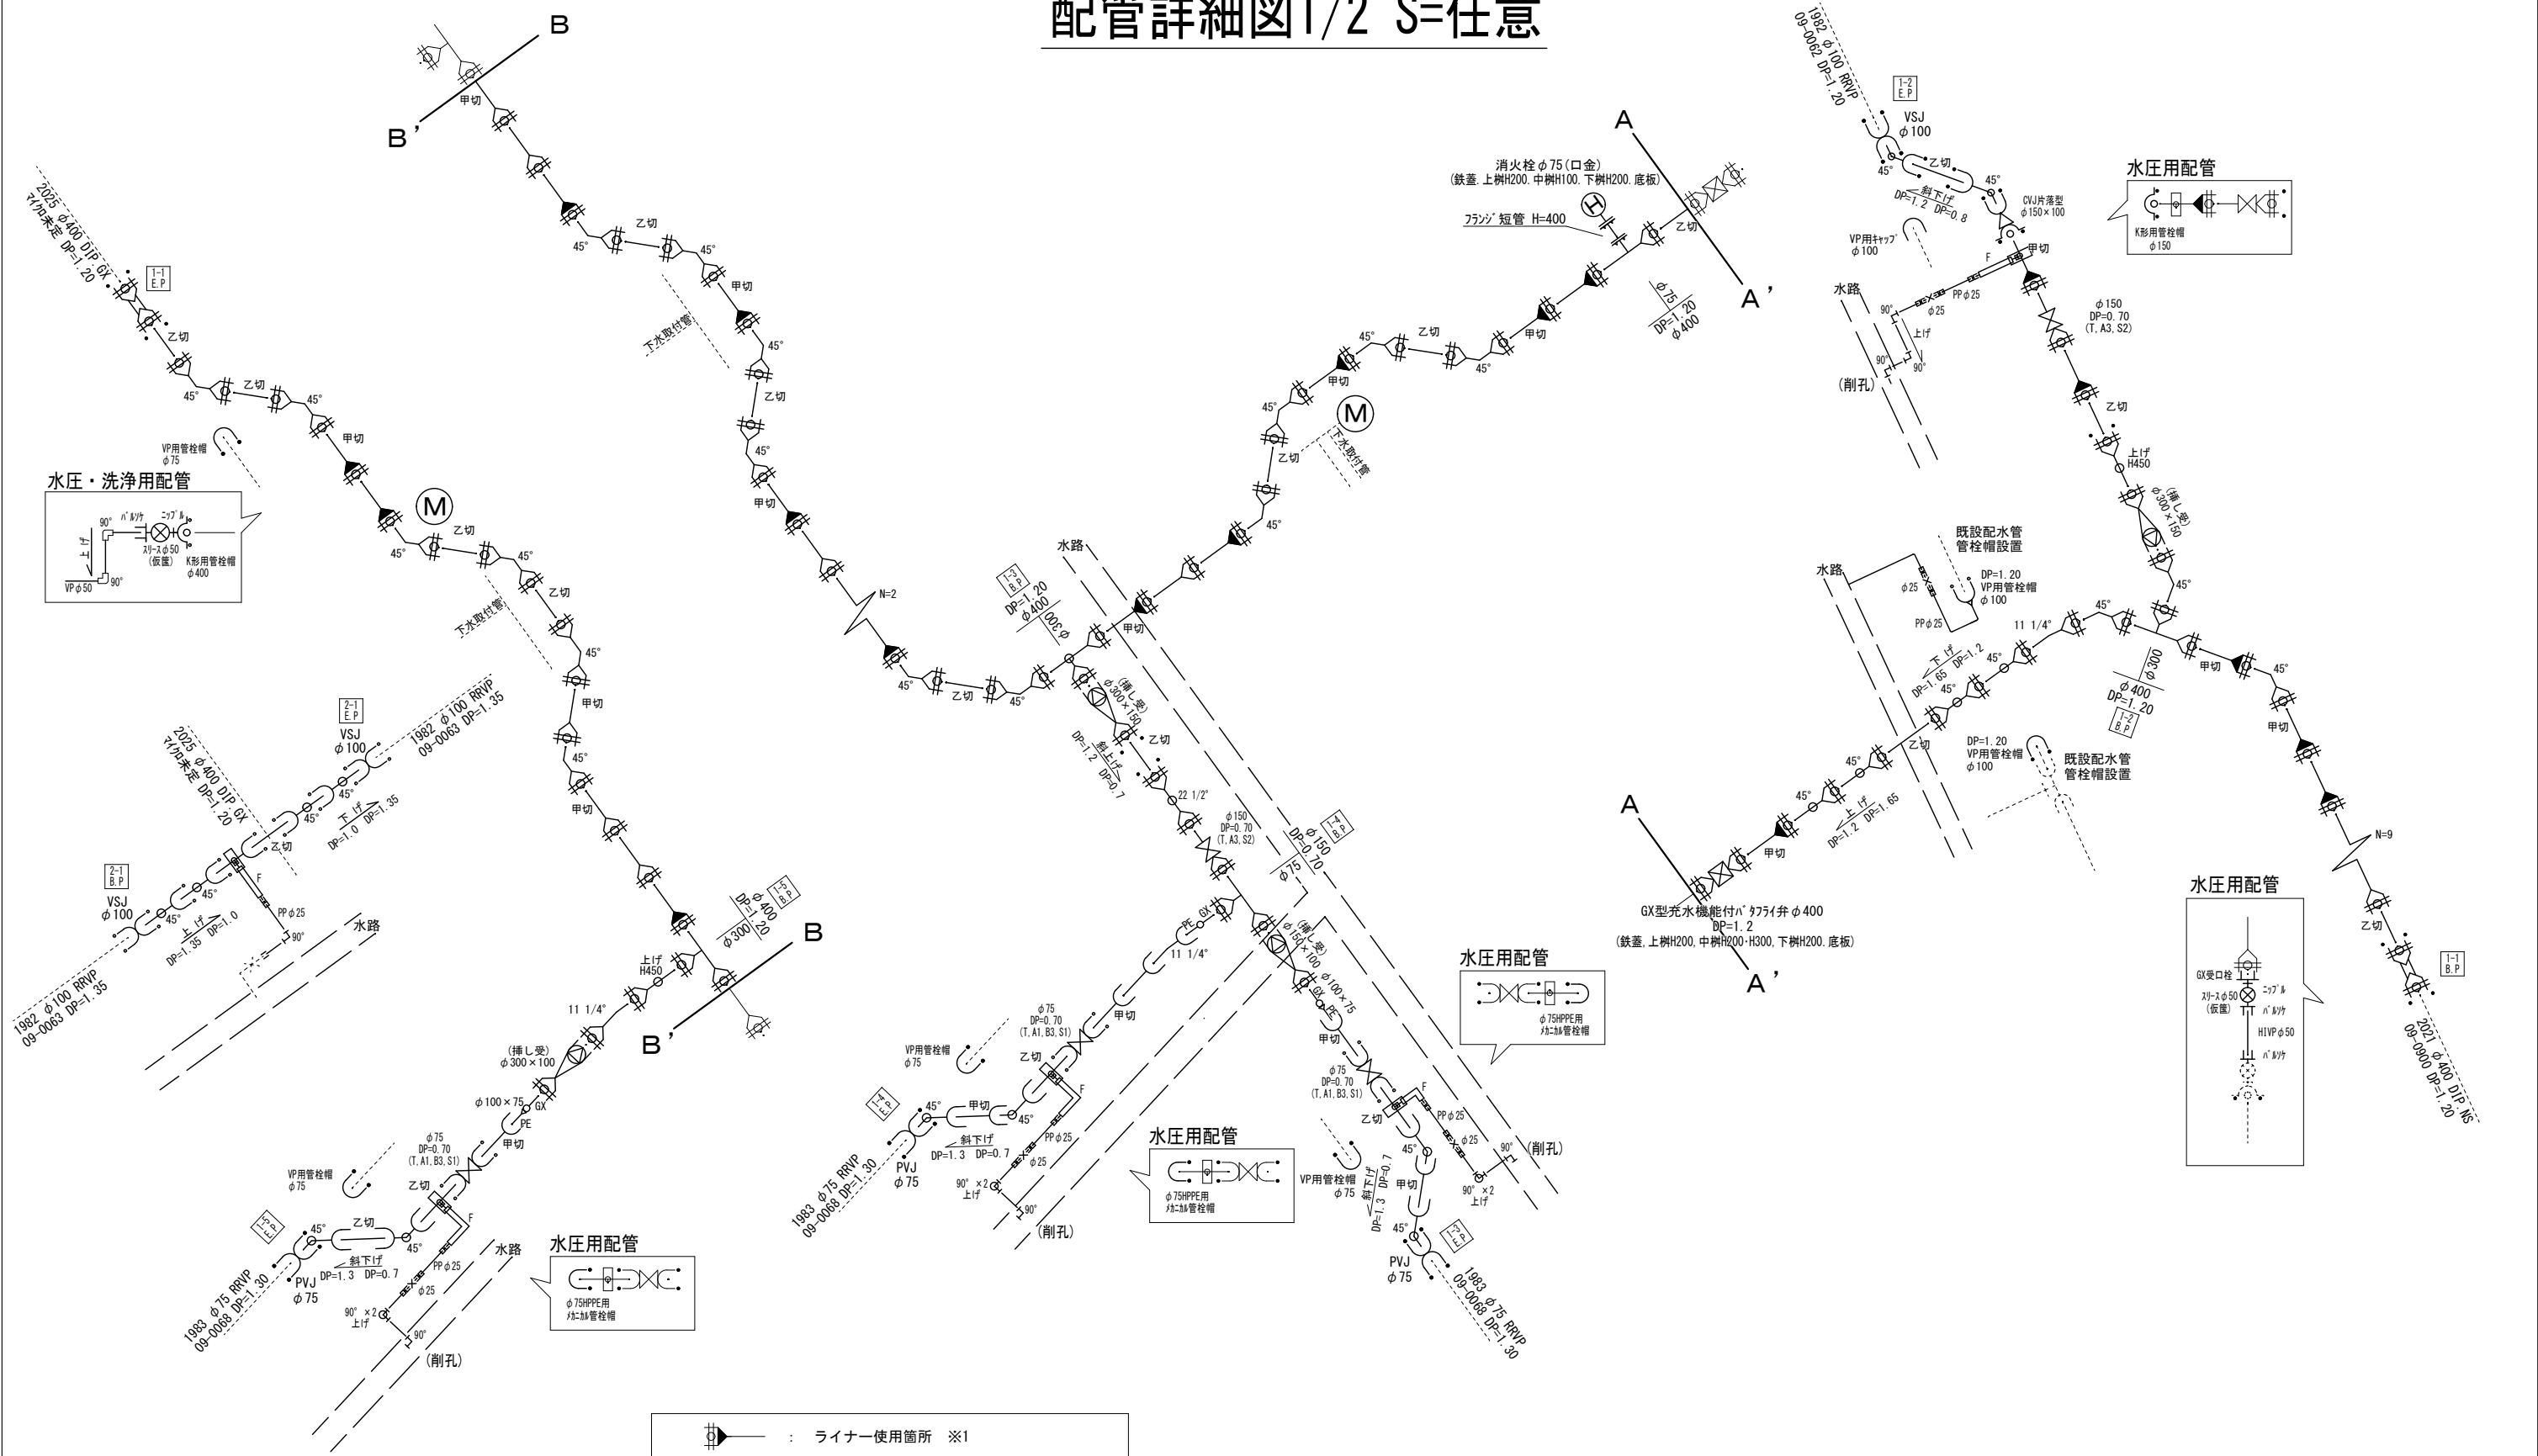


※ インナーコア
メカニカル継手を使用する場合で、HPPE管にインナーコアの挿入が必要な場合は、各メーカーが指定するコアの挿入量・締付方法等に従い、適切に施工すること。

・K形特殊押輪は30kN仕様とする。
・掘削深がH=1.5mを超える場合には土留工（軽量鋼矢板）を施す。
・施工順序について、事前に監督員に確認すること。
・土盛り等に変更があった場合には監督員の指示に従うこと。
・現場状況により上記の配管と相違が生じる場合には、監督員との協議を行うこと。
・既設配水管の切断を行った箇所については、VPキャップを設置すること。

	ライナー使用箇所 ※1
甲切・乙切	切管有効寸法1.0m以上（φ400）
※1 一体化長さ	
曲 管 部	4.0m（φ400≤45°）/9.0m（45°＜φ400≤90°）
	1.0m（φ300≤45°）/7.0m（45°＜φ300≤90°）
	1.0m（φ150≤45°）/4.0m（45°＜φ150≤90°）
丁字管部	1.0m（本管側）、枝管側については口径による
仕切弁・管端部	15.0m（φ400 DP=1.2）、9.5m（φ150 DP=0.7）
	（上記以内の直管受口にはライナーを使用する）

工事件名	（ブ-2）配水管布設替工事（余フ）						
工事場所	昭和町押越地内（押原公園の南東）						
図 面 名	配管詳細図 1/2	縮 尺	図 示	分割	4 / 7		
甲府市上下水道局	管理番号	R7-ブ-2	マイクNo.				

配管詳細図2/2 S=任意

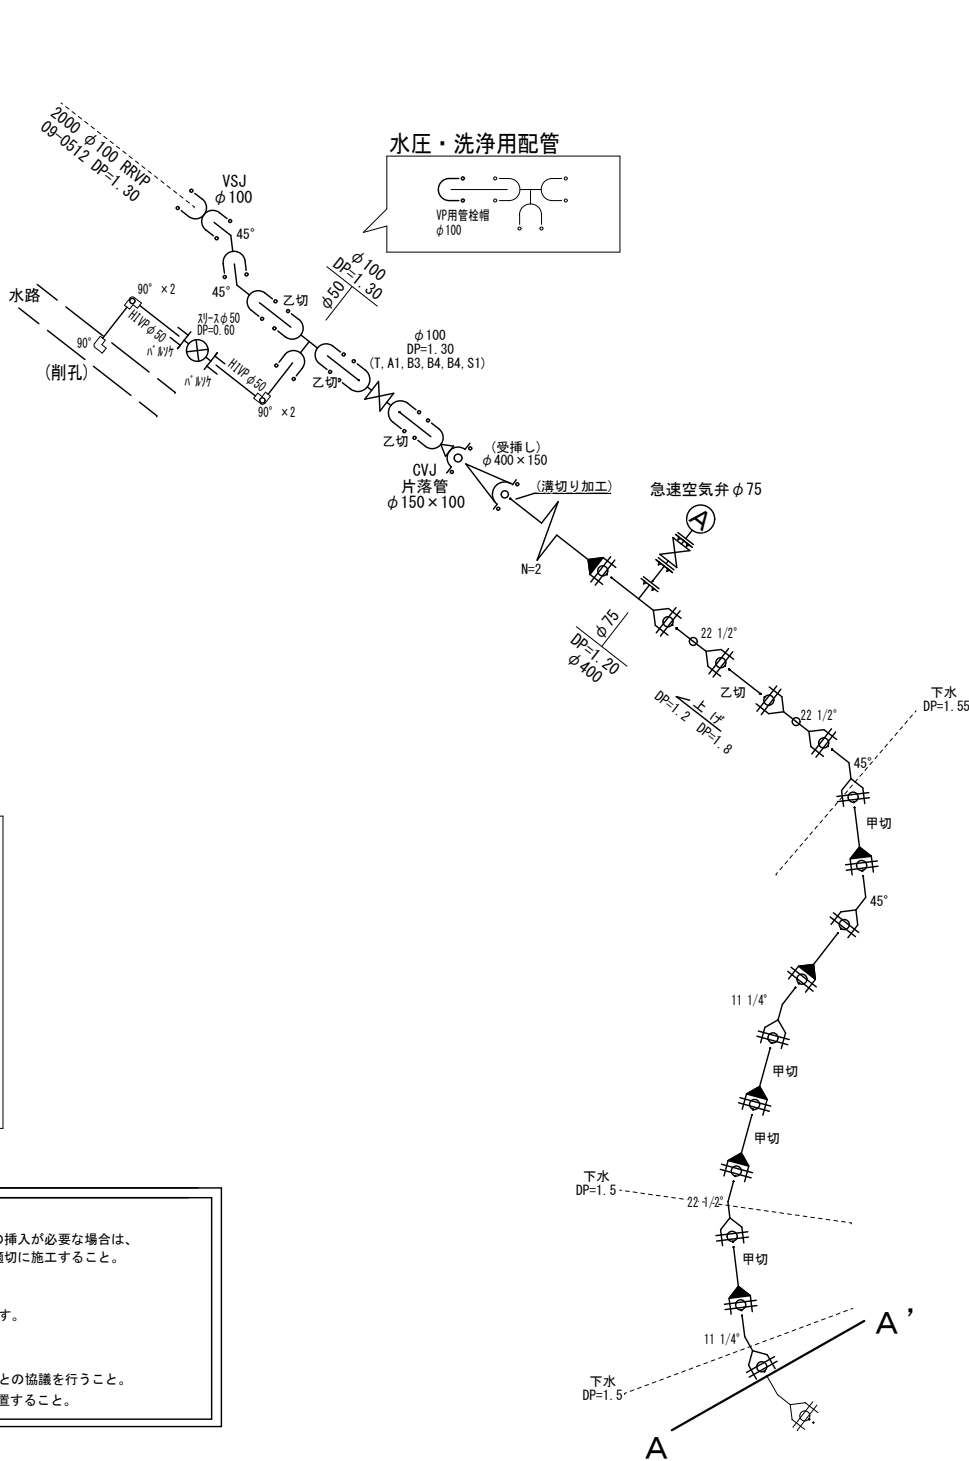

- 【空気弁材料構成】
- ・急速空気弁 φ75 7.5kN
 - ・補修弁レバー式 φ75×100H 7.5kN
 - ・フランジ短管H=500 GF
 - ・鉄蓋（空気弁用 φ500）
 - ・消火栓用レジンコンクリート上樹H200（φ500）
 - ・消火栓用レジンコンクリート中樹H100（φ500）
 - ・消火栓用レジンコンクリート下樹H200（φ500）
 - ・消火栓用底板H40（φ500）
 - ・GFガスカート 3枚
 - ・Fボルト（SUS304焼付防止処理）M16×75 12本

※ インナーコア
メカニカル継手を使用する場合で、HPPE管にインナーコアの挿入が必要な場合は、各メーカーが指定するコアの挿入量・締付方法等に従い、適切に施工すること。

・K形特殊押輪は30kN仕様とする。
・掘削深がH=1.5mを超える場合には土留工（軽量鋼矢板）を施す。
・施工順序について、事前に監督員に確認すること。
・土盛り等に変更があった場合には監督員の指示に従うこと。
・現場状況により上記の配管と相違が生じる場合には、監督員との協議を行うこと。
・既設配水管の切断を行った箇所については、VPキャップを設置すること。


※1
甲切・乙切：切管有効寸法1.0m以上（φ400）
※1 一体化長さ

曲管部：4.0m（φ400≤45°）/9.0m（45°＜φ400≤90°）
：1.0m（φ300≤45°）/7.0m（45°＜φ300≤90°）
：1.0m（φ150≤45°）/4.0m（45°＜φ150≤90°）
丁字管部：1.0m（本管側）、枝管側については口径による
仕切弁・管端部：15.0m（φ400 DP=1.2）、9.5m（φ150 DP=0.7）
（上記以内の直管受口にはライナーを使用する）


工事件名	（ブ-2）配水管布設替工事（余フ）							
工事場所	昭和町押越地内（押原公園の南東）							
図面名	配管詳細図 2/2	縮尺	図示	分割	5 / 7			
甲府市上下水道局	管理番号	R7-ブ-2	マイクNo.					

土工標準図 S=1:25


【DIP. GX φ 400, DP=1. 20】
[L=299. 5m]

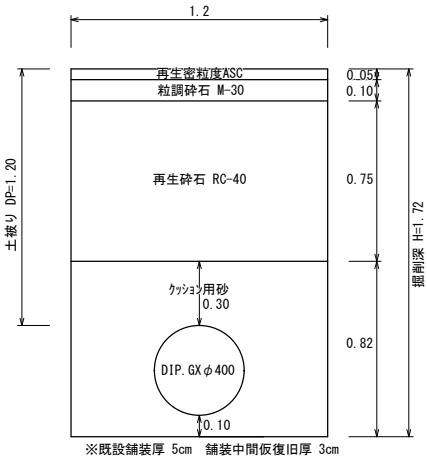


【DIP. GX φ 400, DP=1. 80】
[L=24. 5m]

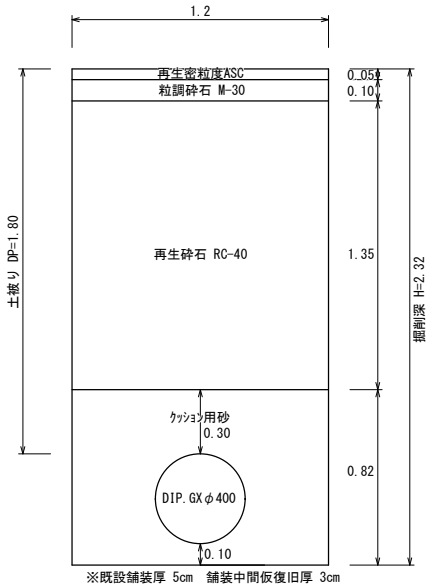


【DIP. GX φ 150, DP=0. 70】
[L=12. 0m]

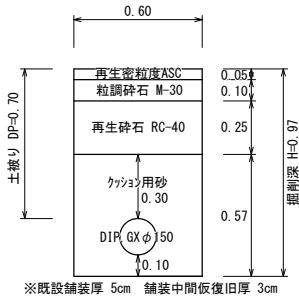


【HPPE φ 100, DP=0. 70】
[L=8. 5m]

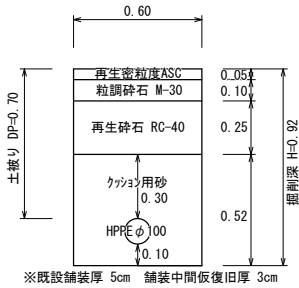


【HPPE φ 75, DP=0. 70】
[L=29. 0m]

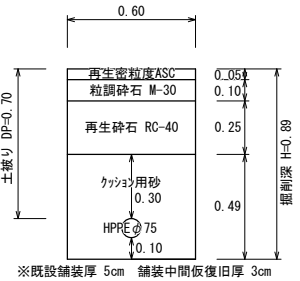


【給水管】
[PP φ 20、PP φ 25]
[DP=1. 10]

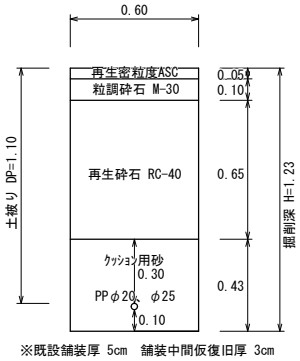


【給水管】
[SSP φ 40]
[DP=1. 10]

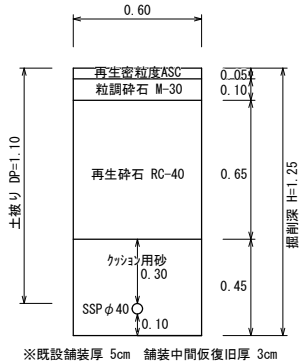


【RRVP φ 100, DP=1. 30】
[L=4. 5m]

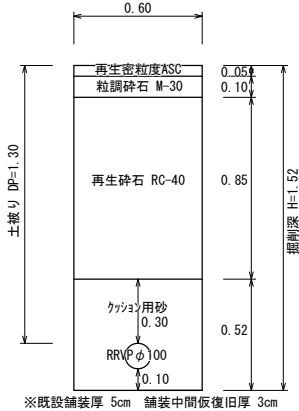


【RRVP φ 100, DP=1. 00】
[L=8. 0m]

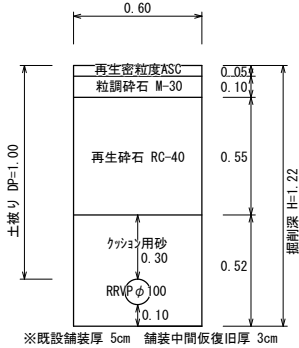

【給水管・水抜栓】
[PP φ 20、PP φ 25]
[DP=0. 90]

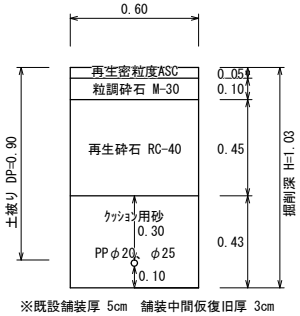


【給水管・水抜栓】
[PP φ 20、PP φ 25]
[DP=0. 60]

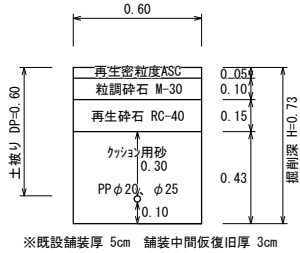


※縮尺はA2で出力した場合

工事件名	(ブ-2) 配水管布設替工事 (余フ)						
工事場所	昭和町押越地内 (押原公園の南東)						
図面名	土工標準図	縮尺	1 : 25	分割	6 / 7		
甲府市上下水道局	管理番号	R7-ブ-2	マイクNo.				


臨給土工標準図 S=1:25

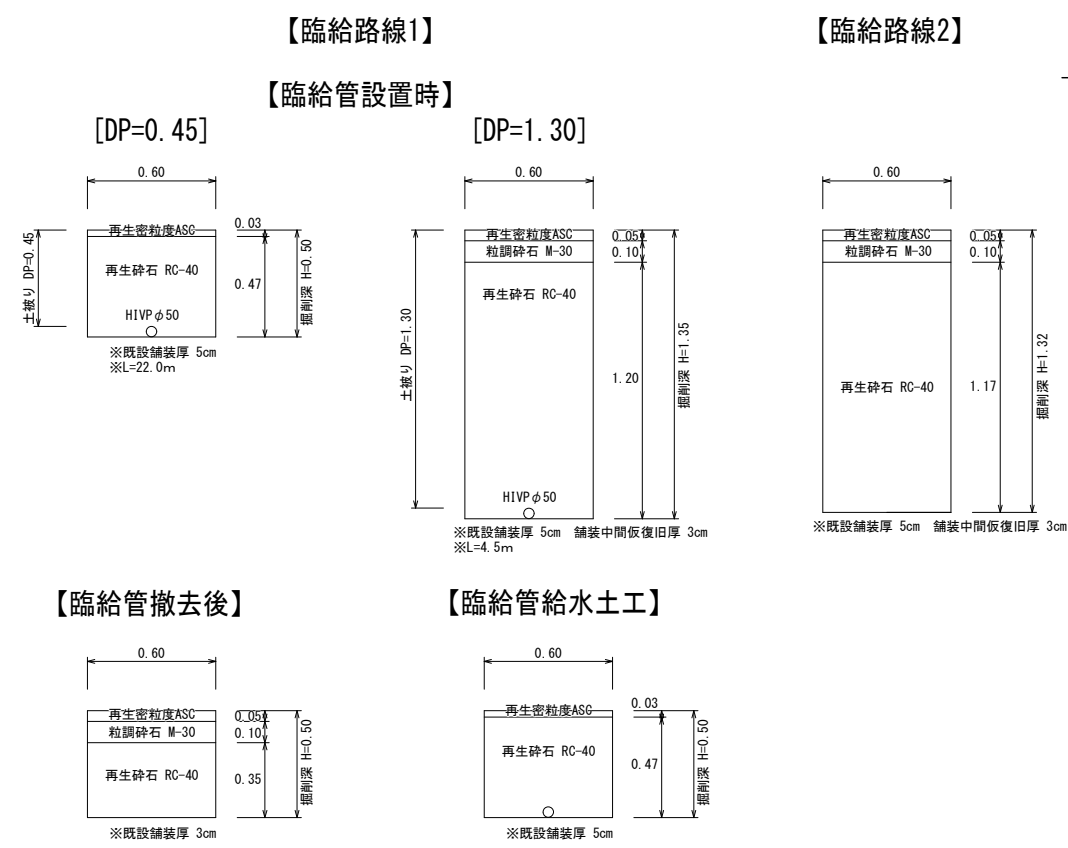

臨給配管詳細図 S=任意

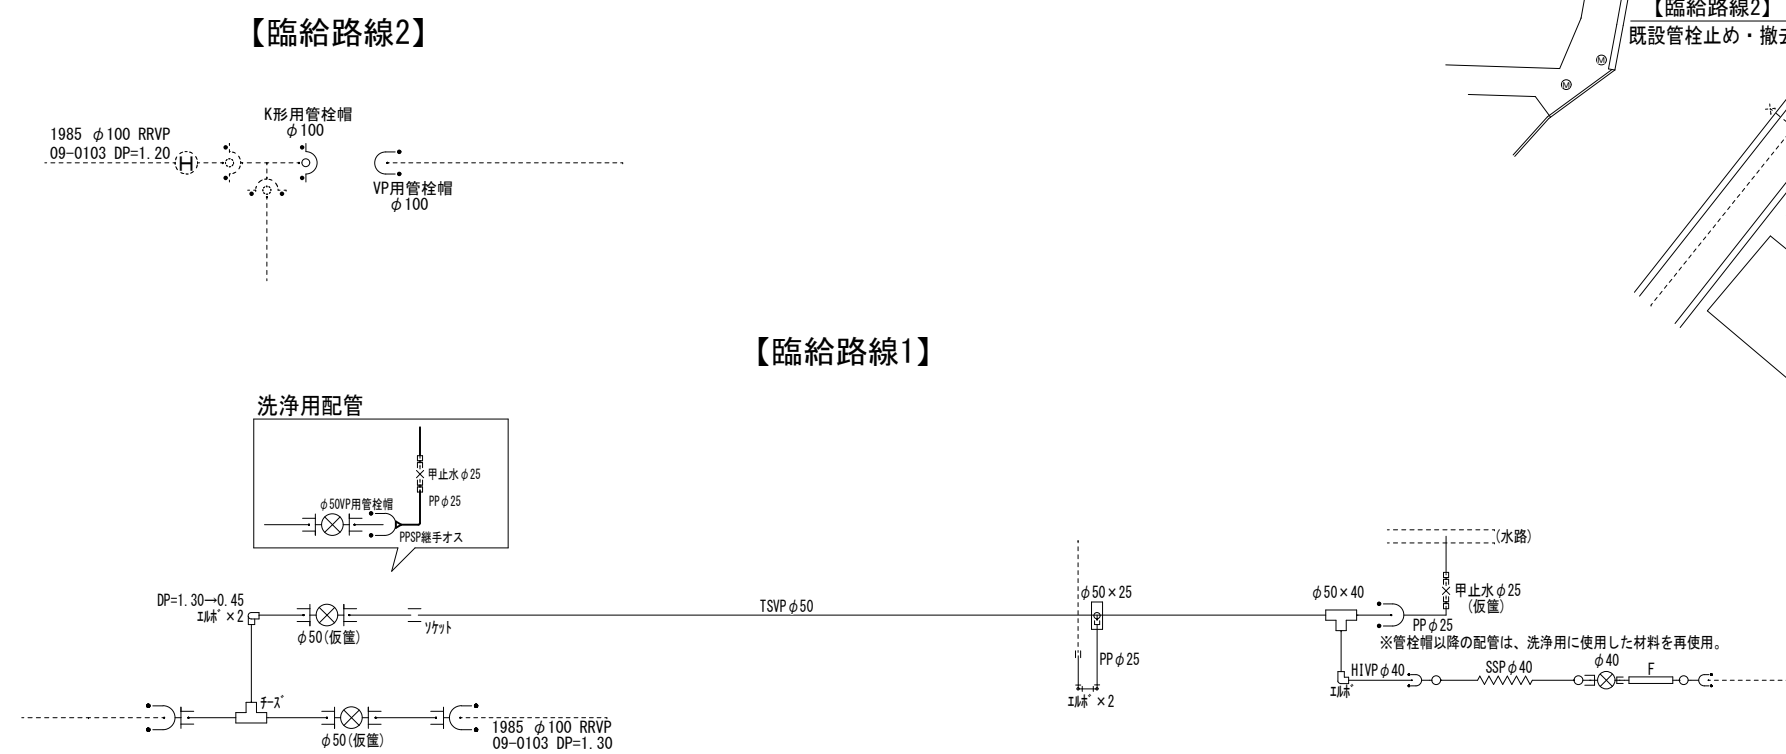

臨給平面図 S=1:500

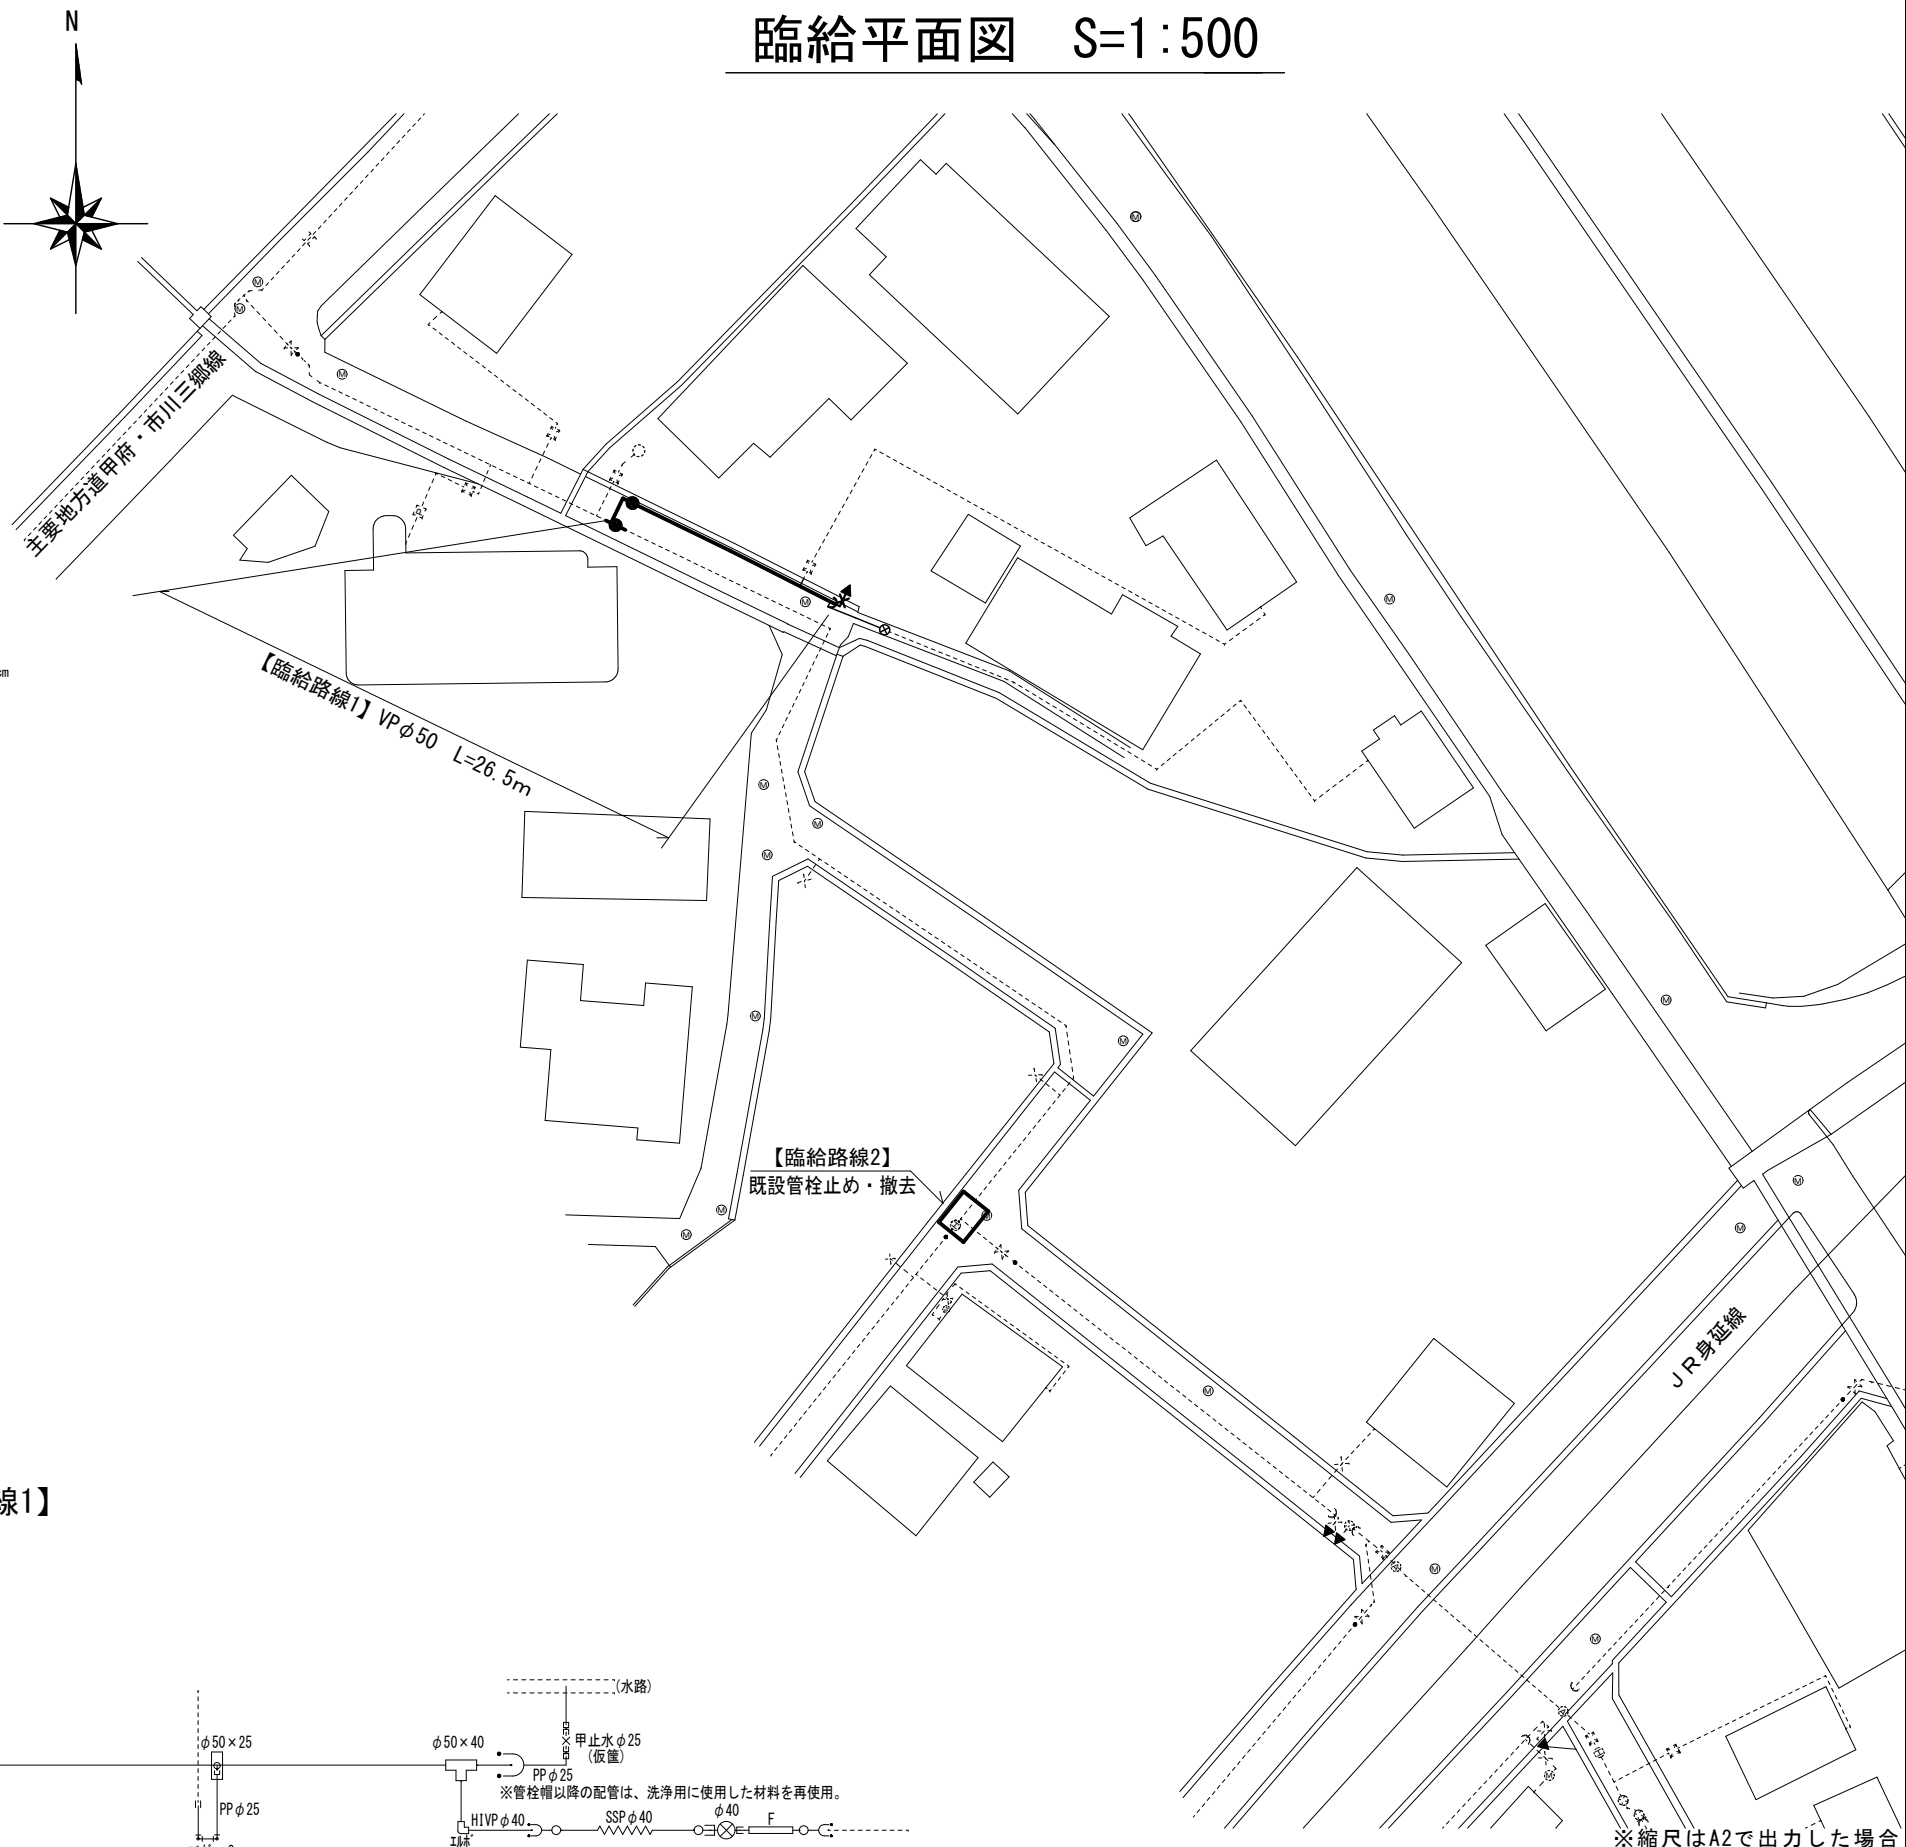

工事件名	(ブ-2) 配水管布設替工事 (余フ)					
工事場所	昭和町押越地内 (押原公園の南東)					
図面名	臨給平面図・臨給配管詳細図 臨給土工標準図	縮尺	図示	分割	7 / 7	
甲府市上下水道局 管理番号	R7-ブ-2	マイクNo.				