





施工場所：甲府市善光寺二丁目7番1号（里垣小学校）

案内図 S=Free

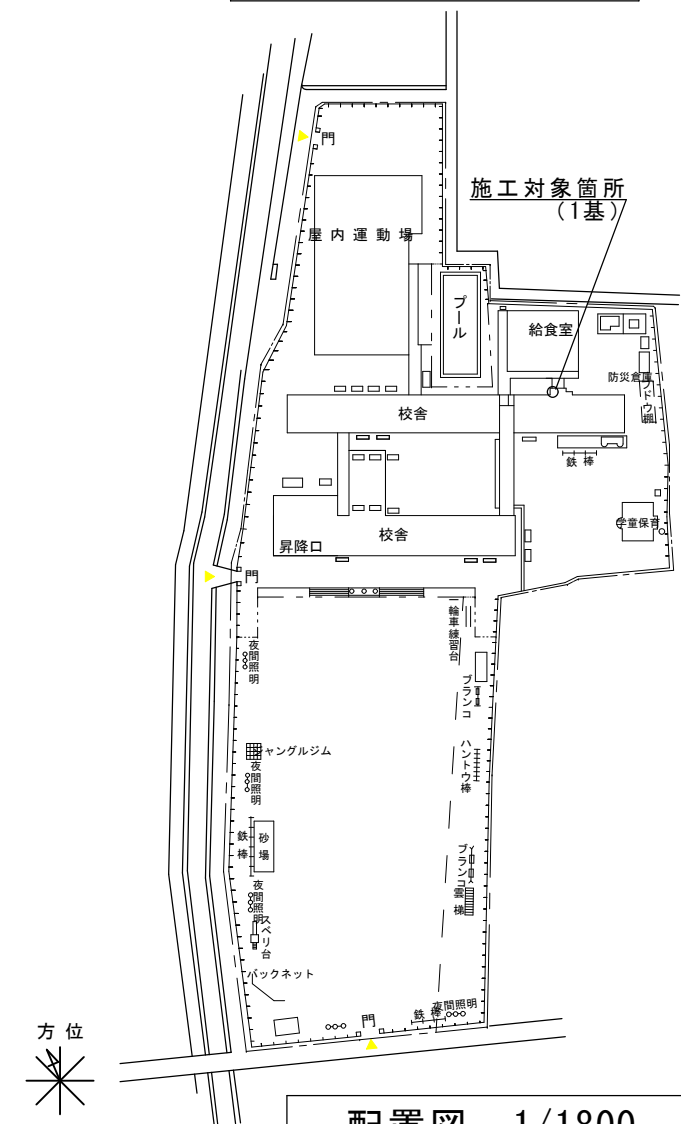

配置図 1/1800

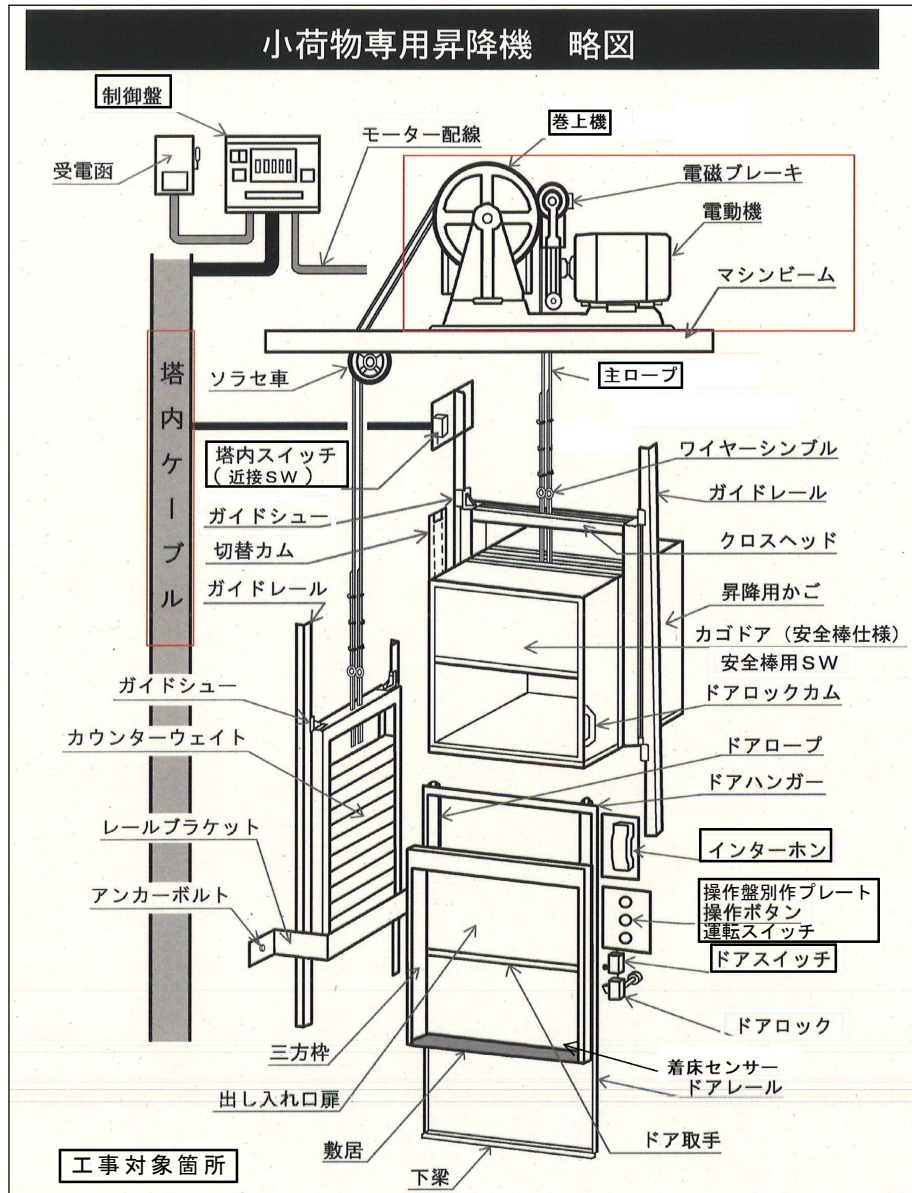




改修概要（里垣小学校） 1基

巻上機 取替（1.5kw速度20m/min 最大積載200kg用）
制御盤 取替
（3停止 中継ボックス共 塔内スイッチ・ドアスイッチ共）
操作盤（インターホン・運転スイッチ共）
主ロープ 取替
取付調整工事（各配線類共、安全対策費含む）
産業廃棄物処理

工事概要

4校5基の制御盤リニューアル改修工事

- ・山城小学校 2基
- ・玉諸小学校 1基
- ・里垣小学校 1基
- ・東小学校 1基

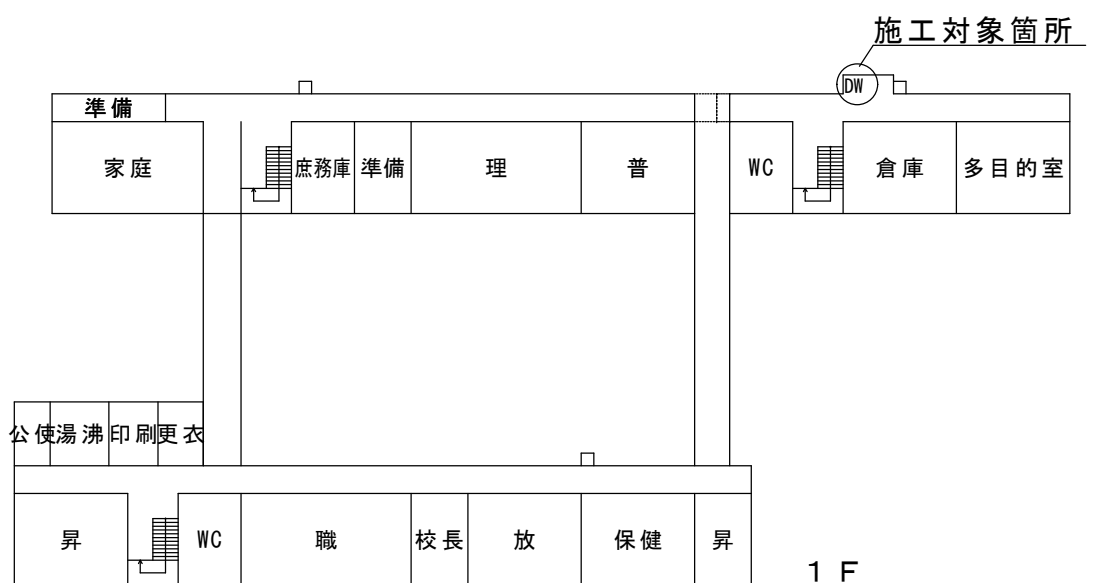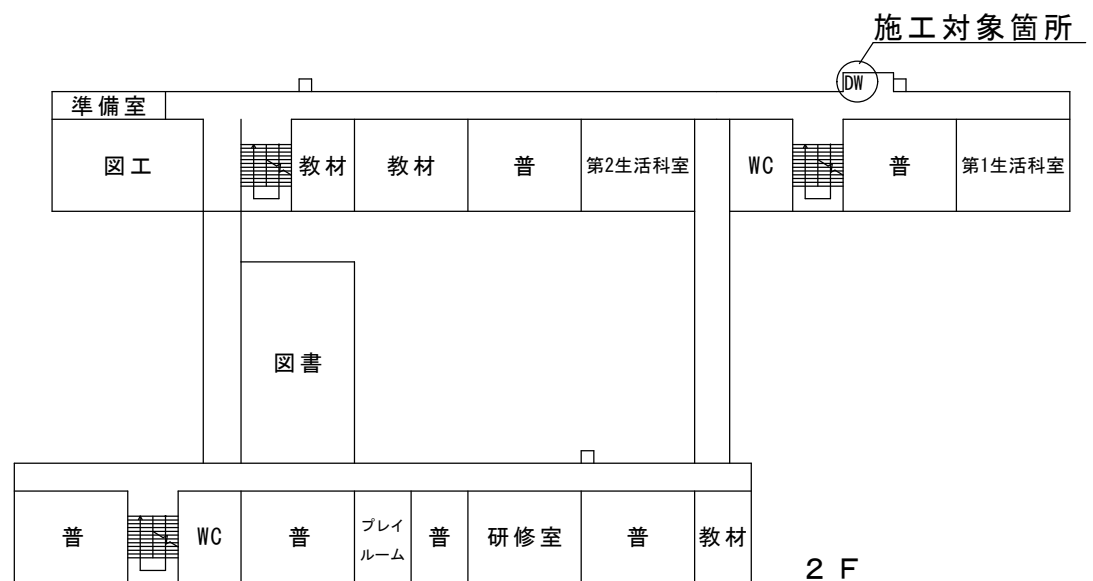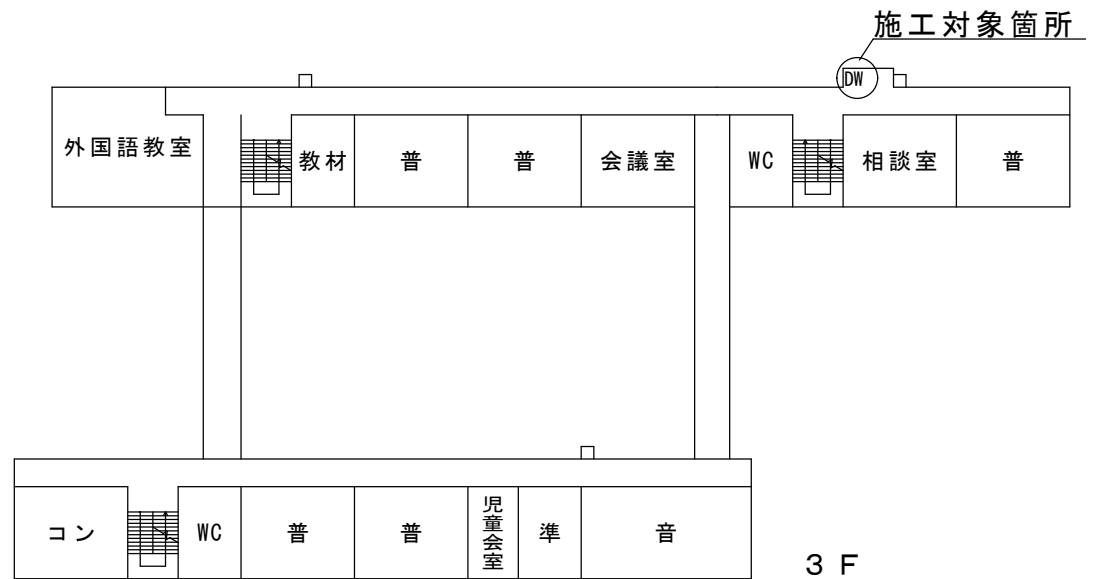

平面図 1/600

教育部 教育総室 教育施設課

承認	設計	担当

縮尺
1/600 1/1800 1/Free
設計年月日
R08.04

工事名称 山城小学校外3校小荷物専用昇降機改修工事
図面名称 里垣小学校：案内図・配置図・平面図

03
No.