



平面図(1/2) S=1:500

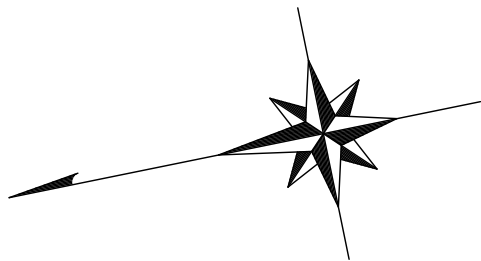

【路線1-1】DIP.GX・DIP.K φ300 L=460.8m

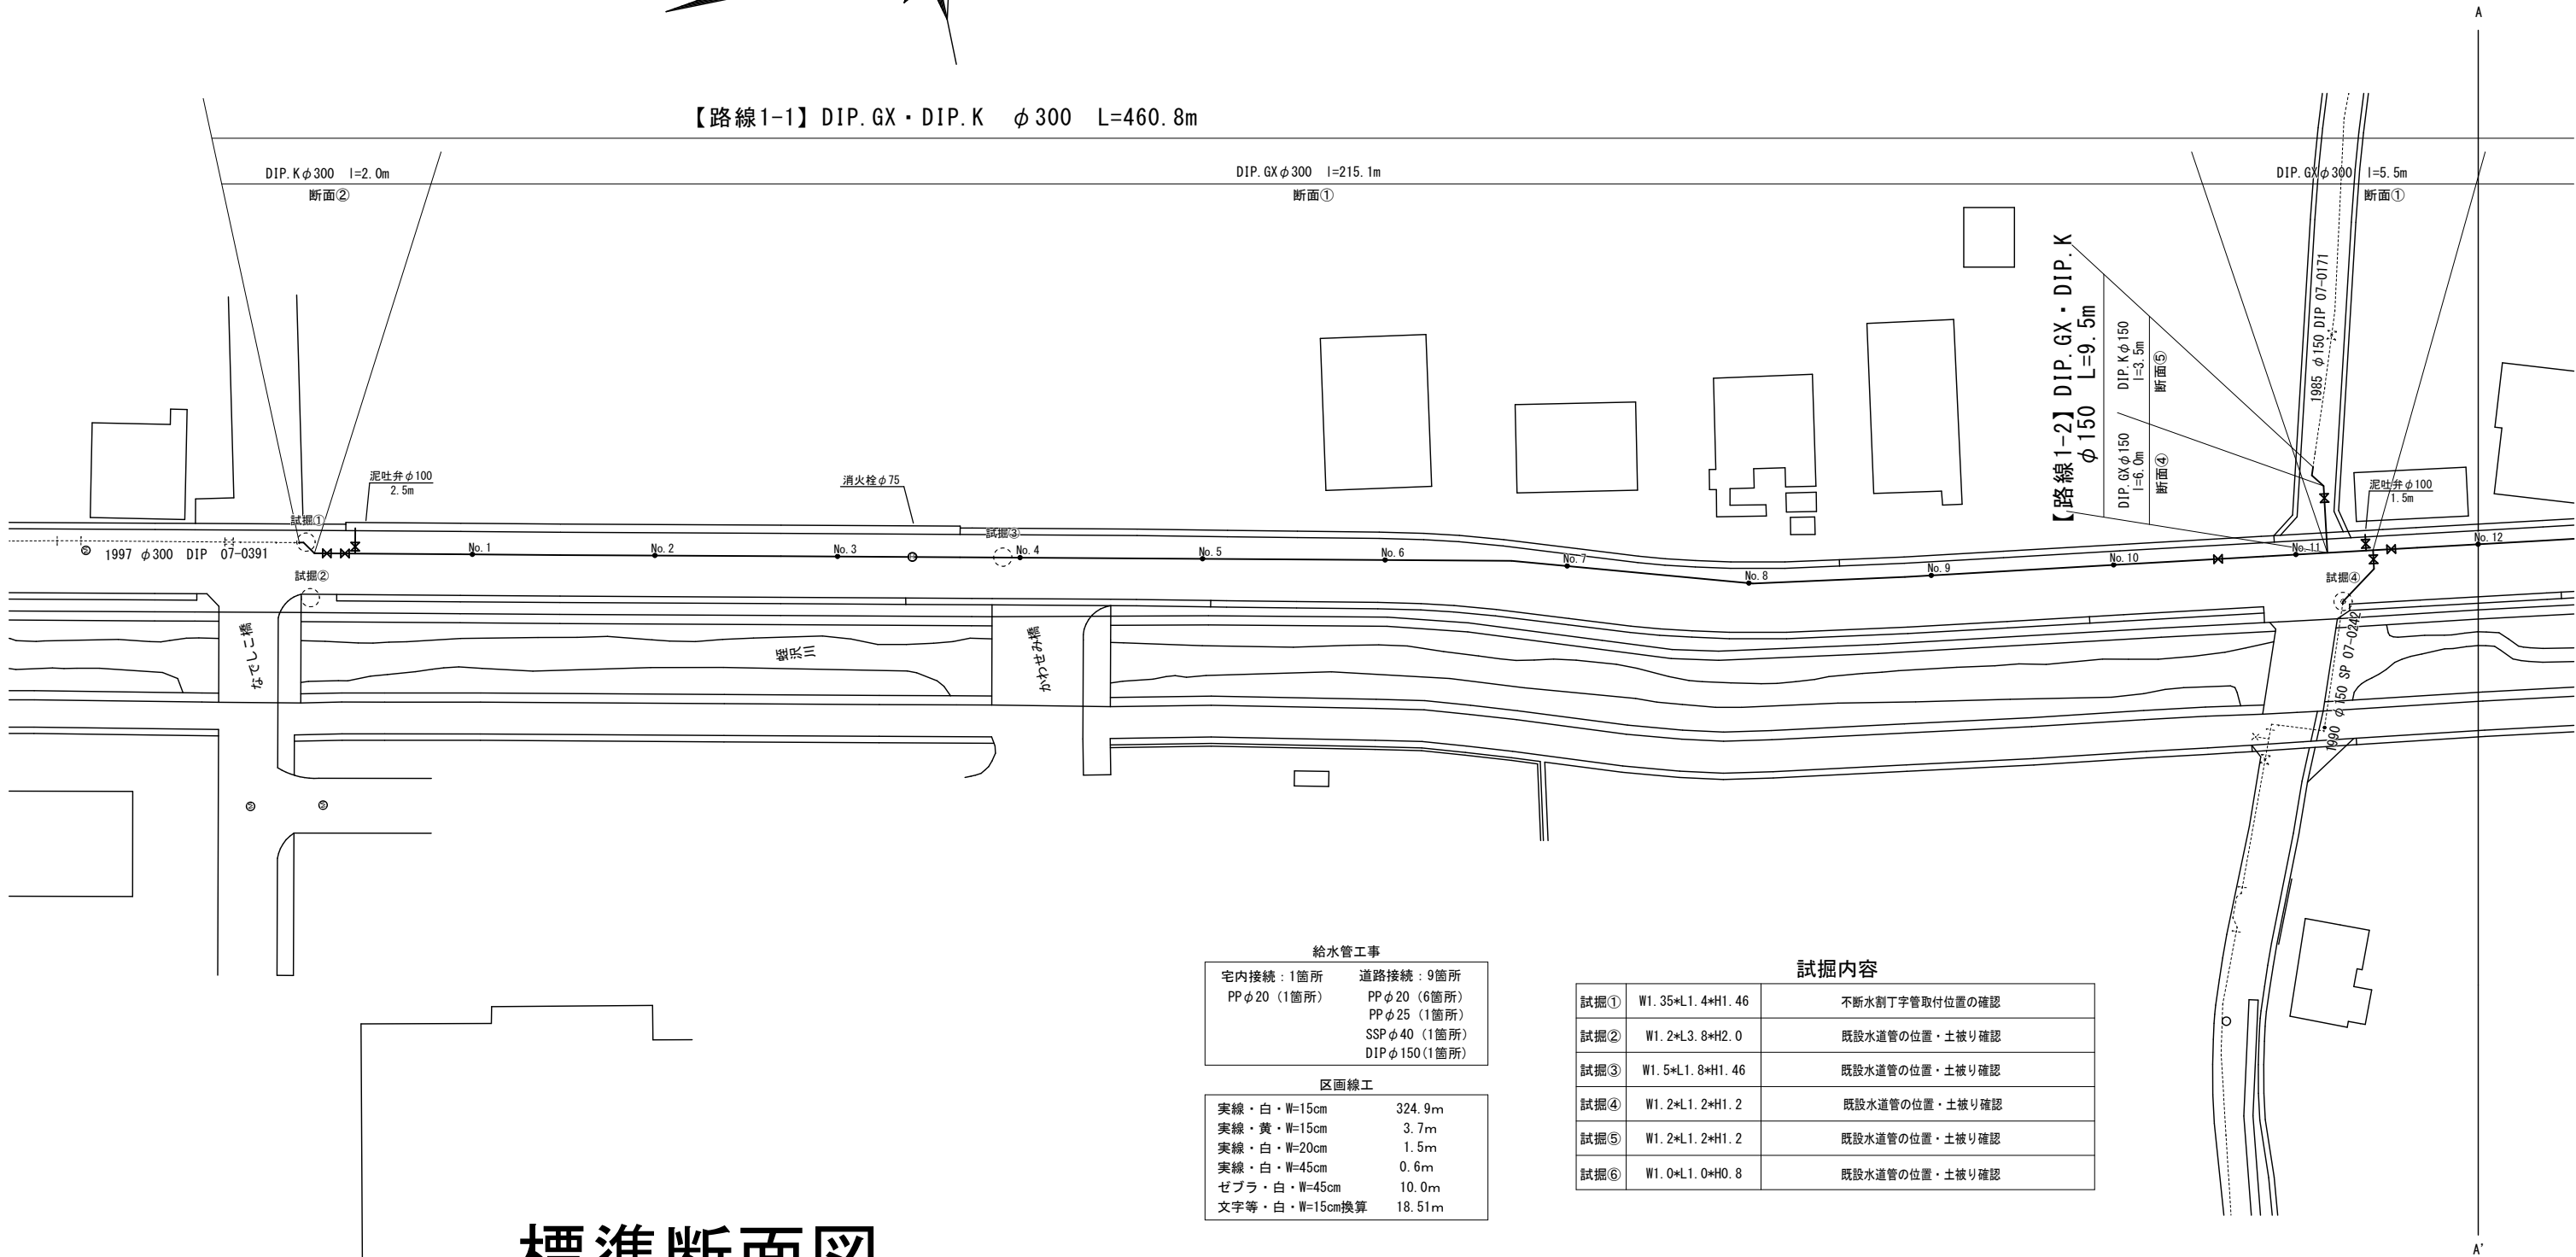

標準断面図 S=1:100


給水管工事	
宅内接続：1箇所 PPφ20（1箇所）	道路接続：9箇所 PPφ20（6箇所） PPφ25（1箇所） SSPφ40（1箇所） DIPφ150（1箇所）

区画線工	
実線・白・W=15cm	324.9m
実線・黄・W=15cm	3.7m
実線・白・W=20cm	1.5m
実線・白・W=45cm	0.6m
ゼブラ・白・W=45cm	10.0m
文字等・白・W=15cm換算	18.51m


試掘内容

試掘①	W1.35*L1.4*H1.46	不断水割丁字管取付位置の確認
試掘②	W1.2*L3.8*H2.0	既設水道管の位置・土被り確認
試掘③	W1.5*L1.8*H1.46	既設水道管の位置・土被り確認
試掘④	W1.2*L1.2*H1.2	既設水道管の位置・土被り確認
試掘⑤	W1.2*L1.2*H1.2	既設水道管の位置・土被り確認
試掘⑥	W1.0*L1.0*H0.8	既設水道管の位置・土被り確認


路線1-1 No. 2付近

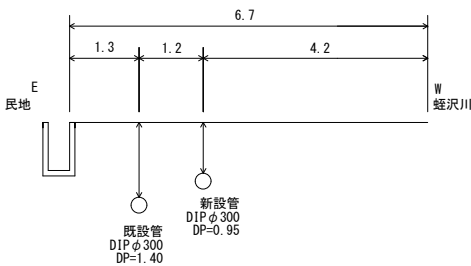

路線1-1 No. 14付近

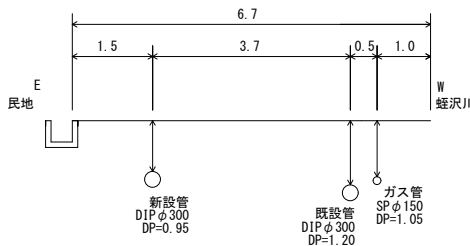



路線1-1 No. 22付近

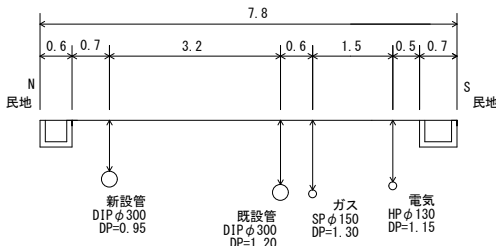

※縮尺はA2で出力した場合


工 事 件 名	(R7災対-5) 配水管布設替工事									
工 事 場 所	甲府市増坪町・上町地内（市立甲府病院の東）									
図 面 名	平面図(1/2) 標準断面図	縮尺	任意	分割	2/6					
甲府市上下水道局	管理番号	R7-災対-5	マイクログ							

平面図 (2/2)
 S=1:500

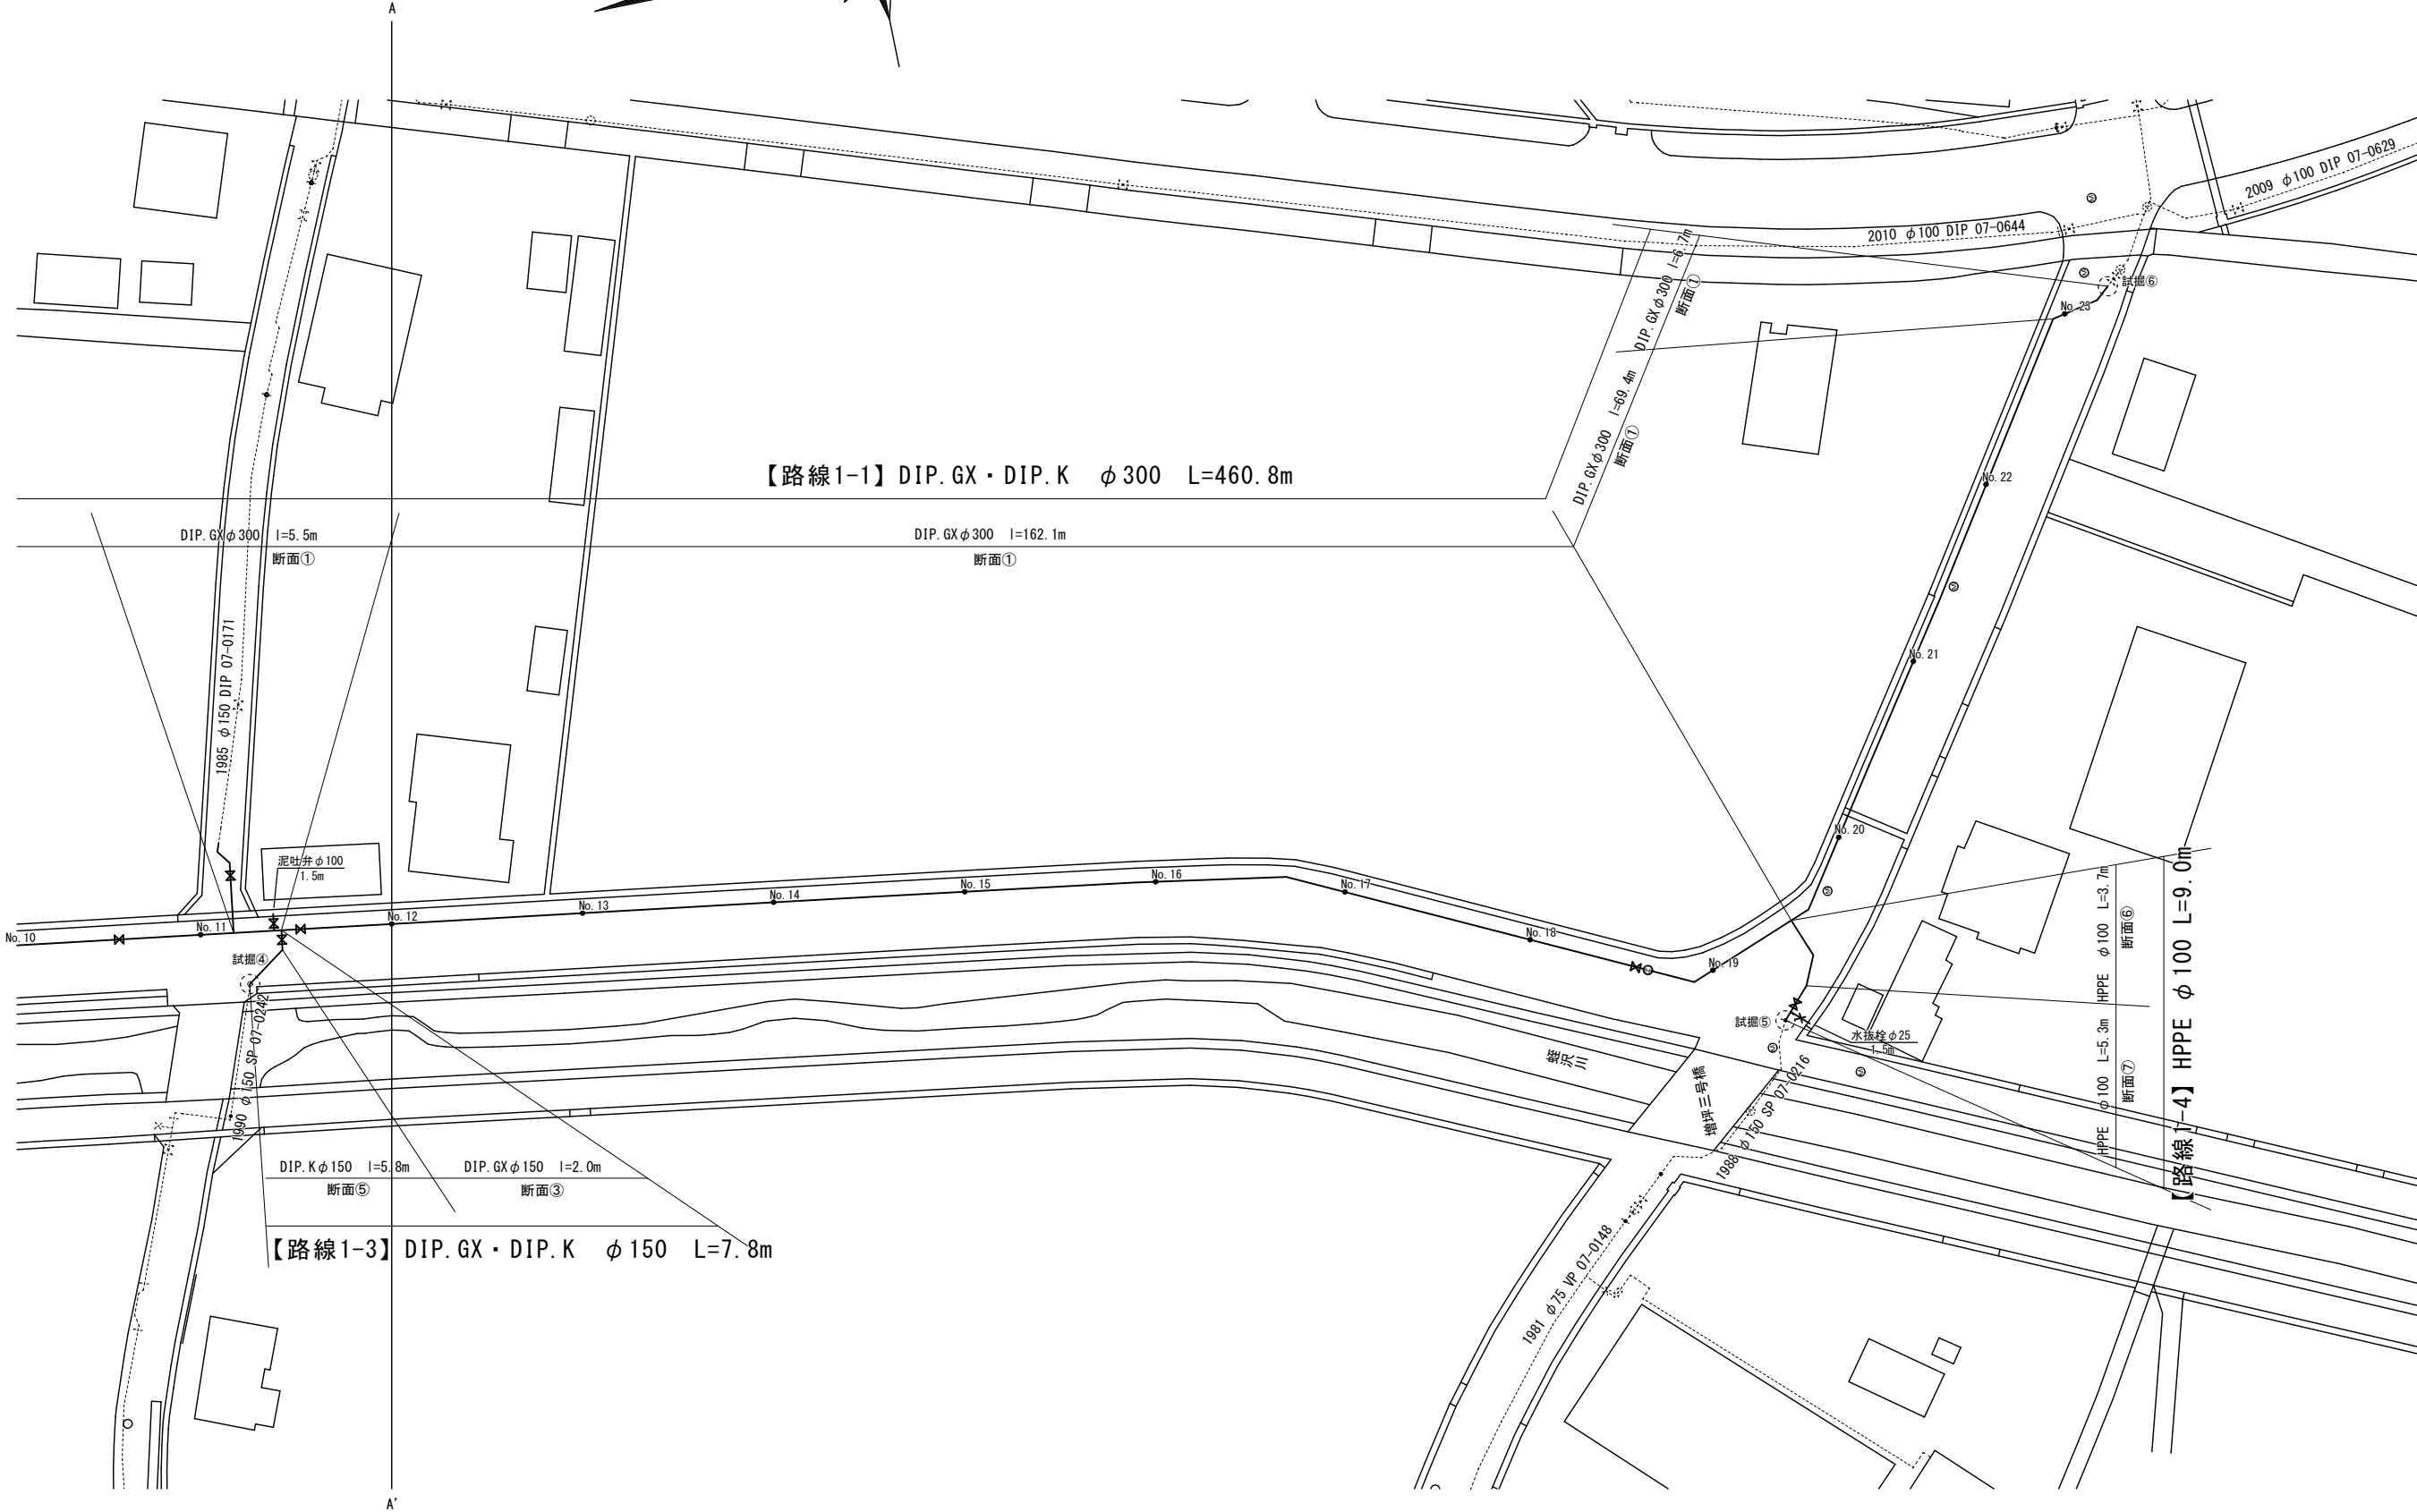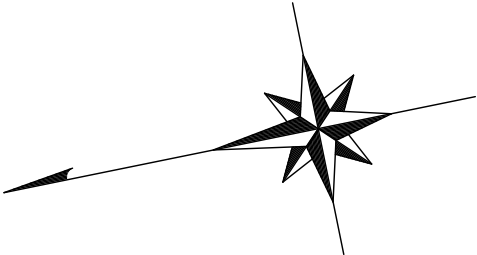


※縮尺はA2で出力した場合

工 事 件 名	(R7災対-5) 配水管布設替工事									
工 事 場 所	甲府市増坪町・上町地内（市立甲府病院の東）									
図 面 名	平面図 (2/2)	縮尺	任意	分割	3/6					
甲府市上下水道局	管理番号	R7－災対－5	マイクロNo.							

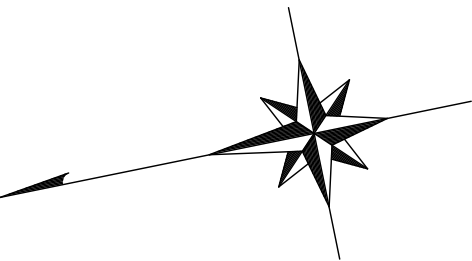

配管詳細図(1) S=任意

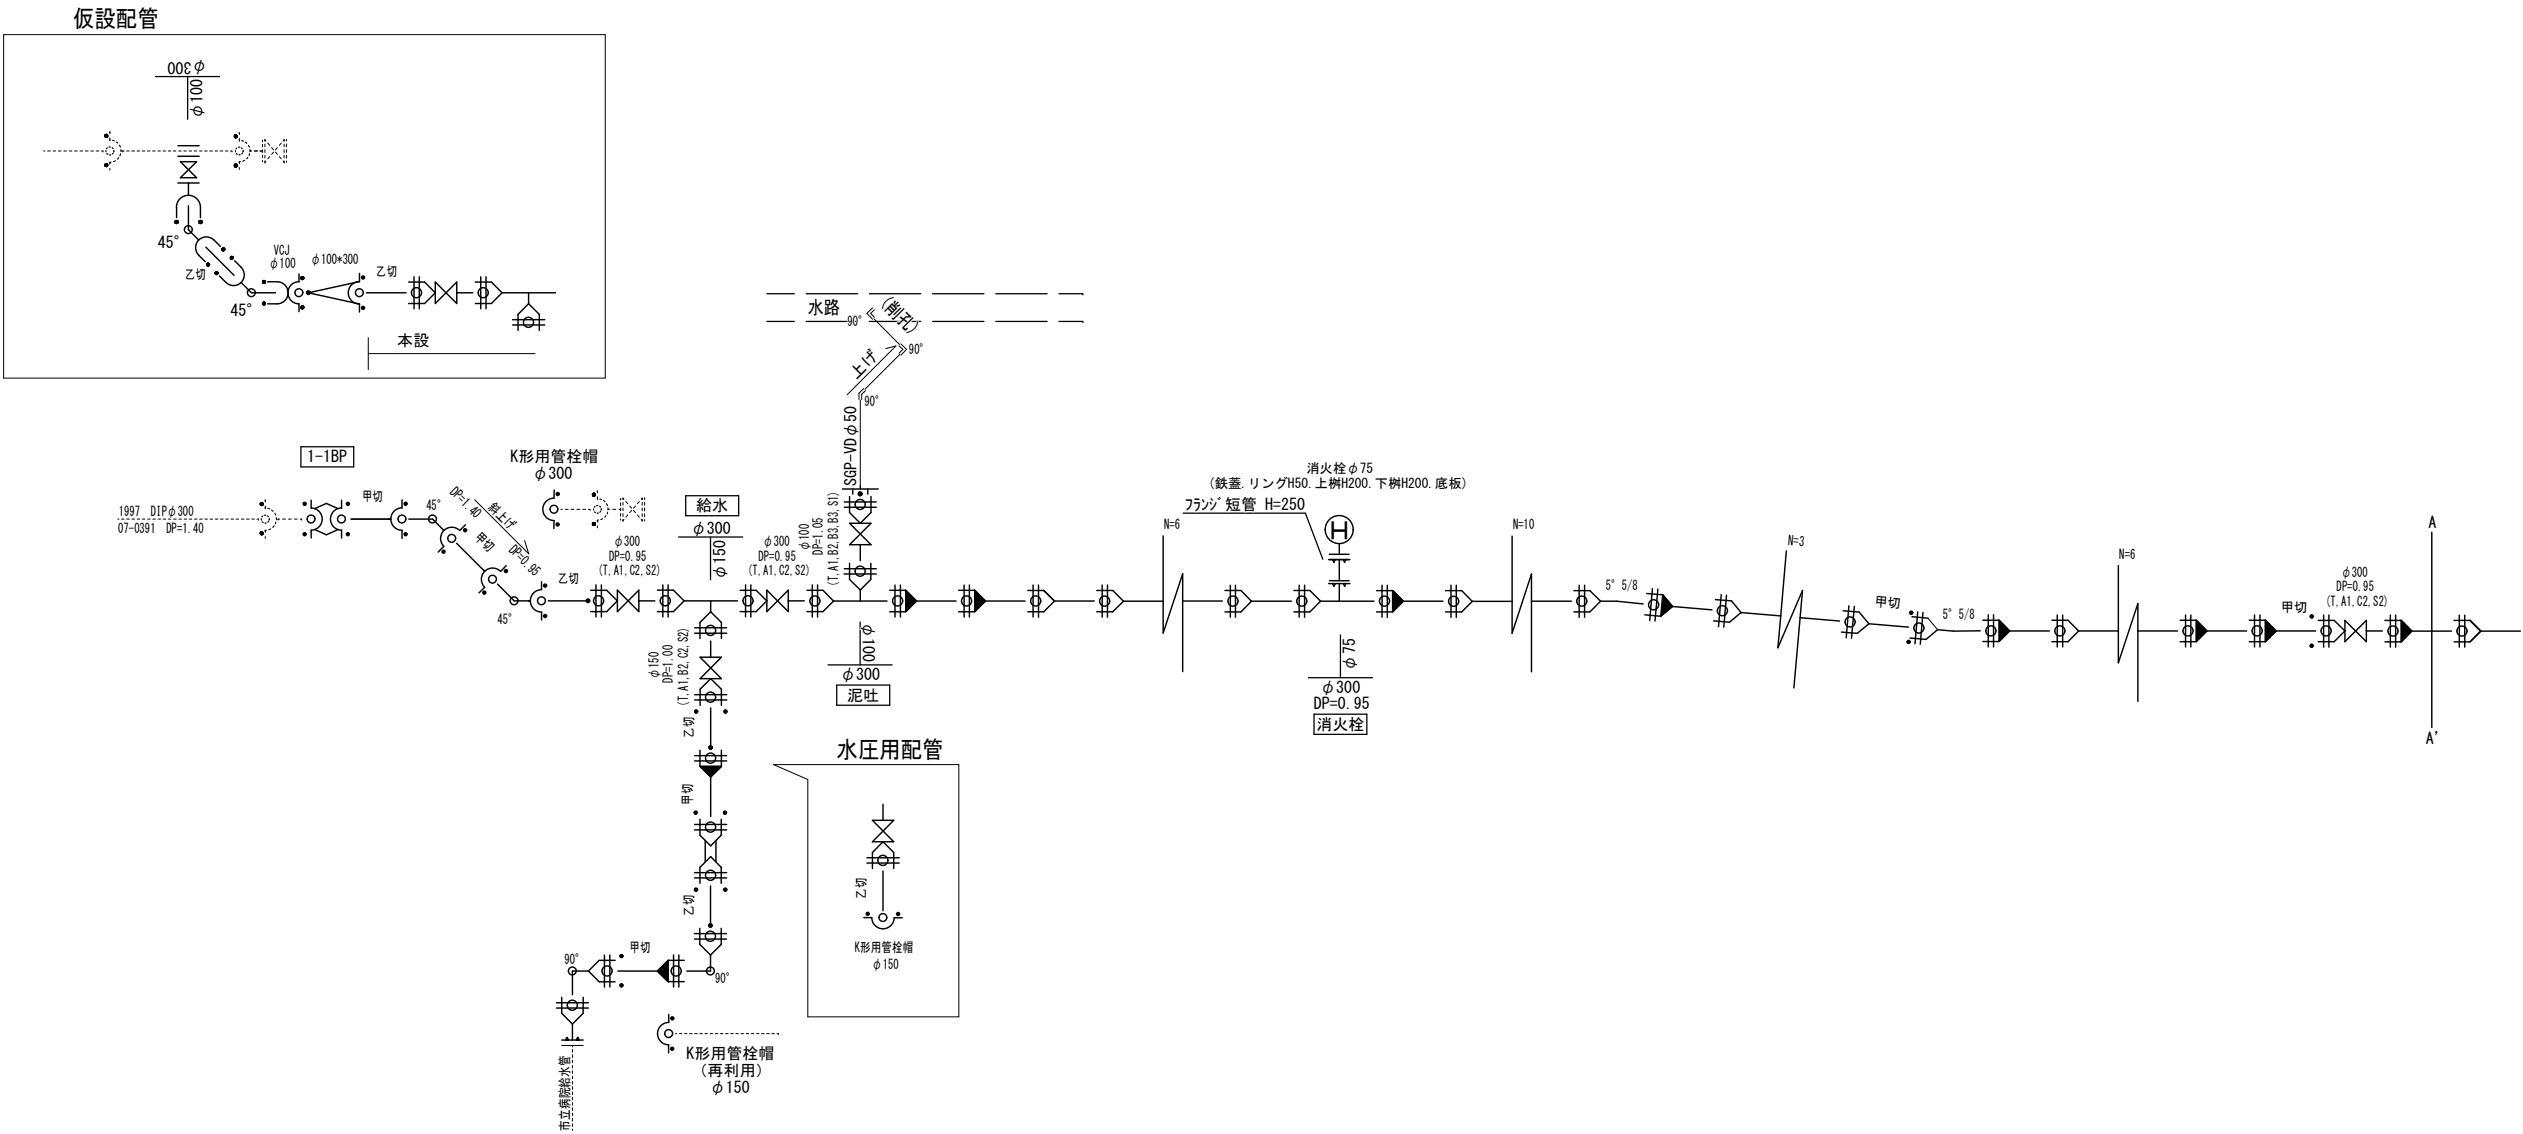

ライナー使用箇所 ※1

甲切・乙切 : 切管有効寸法1.0m以上

※1 一体化長さ

曲 管 部 : 1.0m (φ300 <45° 以下>)

丁字管部 : 【枝側】 1.0m (φ150) 【本管側】 1.0m (φ300)

仕切弁・管端部 : φ300 16.5m (DP=0.85, 0.95)
φ150 8.0m (DP=1.00) 6.5m (DP=1.20)
φ100 5.5m (DP=1.05)

(上記以内の直管受口にはライナーを使用する)

※2 K形特殊押輪は3DkN仕様とする



※3 掘削深がH=1.5mを超える場合には土留工（軽量鋼矢板）を施す

※4 メカニカル継手を使用する場合で、HPPE管にインナーコアの挿入が必要な場合は、各メーカーが指定するコアの挿入量・締付方法等に従い、適切に施工すること。

※縮尺はA2で出力した場合

工 事 件 名	(R7災対-5) 配水管布設替工事									
工 事 場 所	甲府市増坪町・上町地内（市立甲府病院の東）									
図 面 名	配管詳細図(1)	縮尺	任意	分割	4/6					
甲府市上下水道局	管理番号	R7-災対-5	マイクロNo.							

配管詳細図(2) S=任意












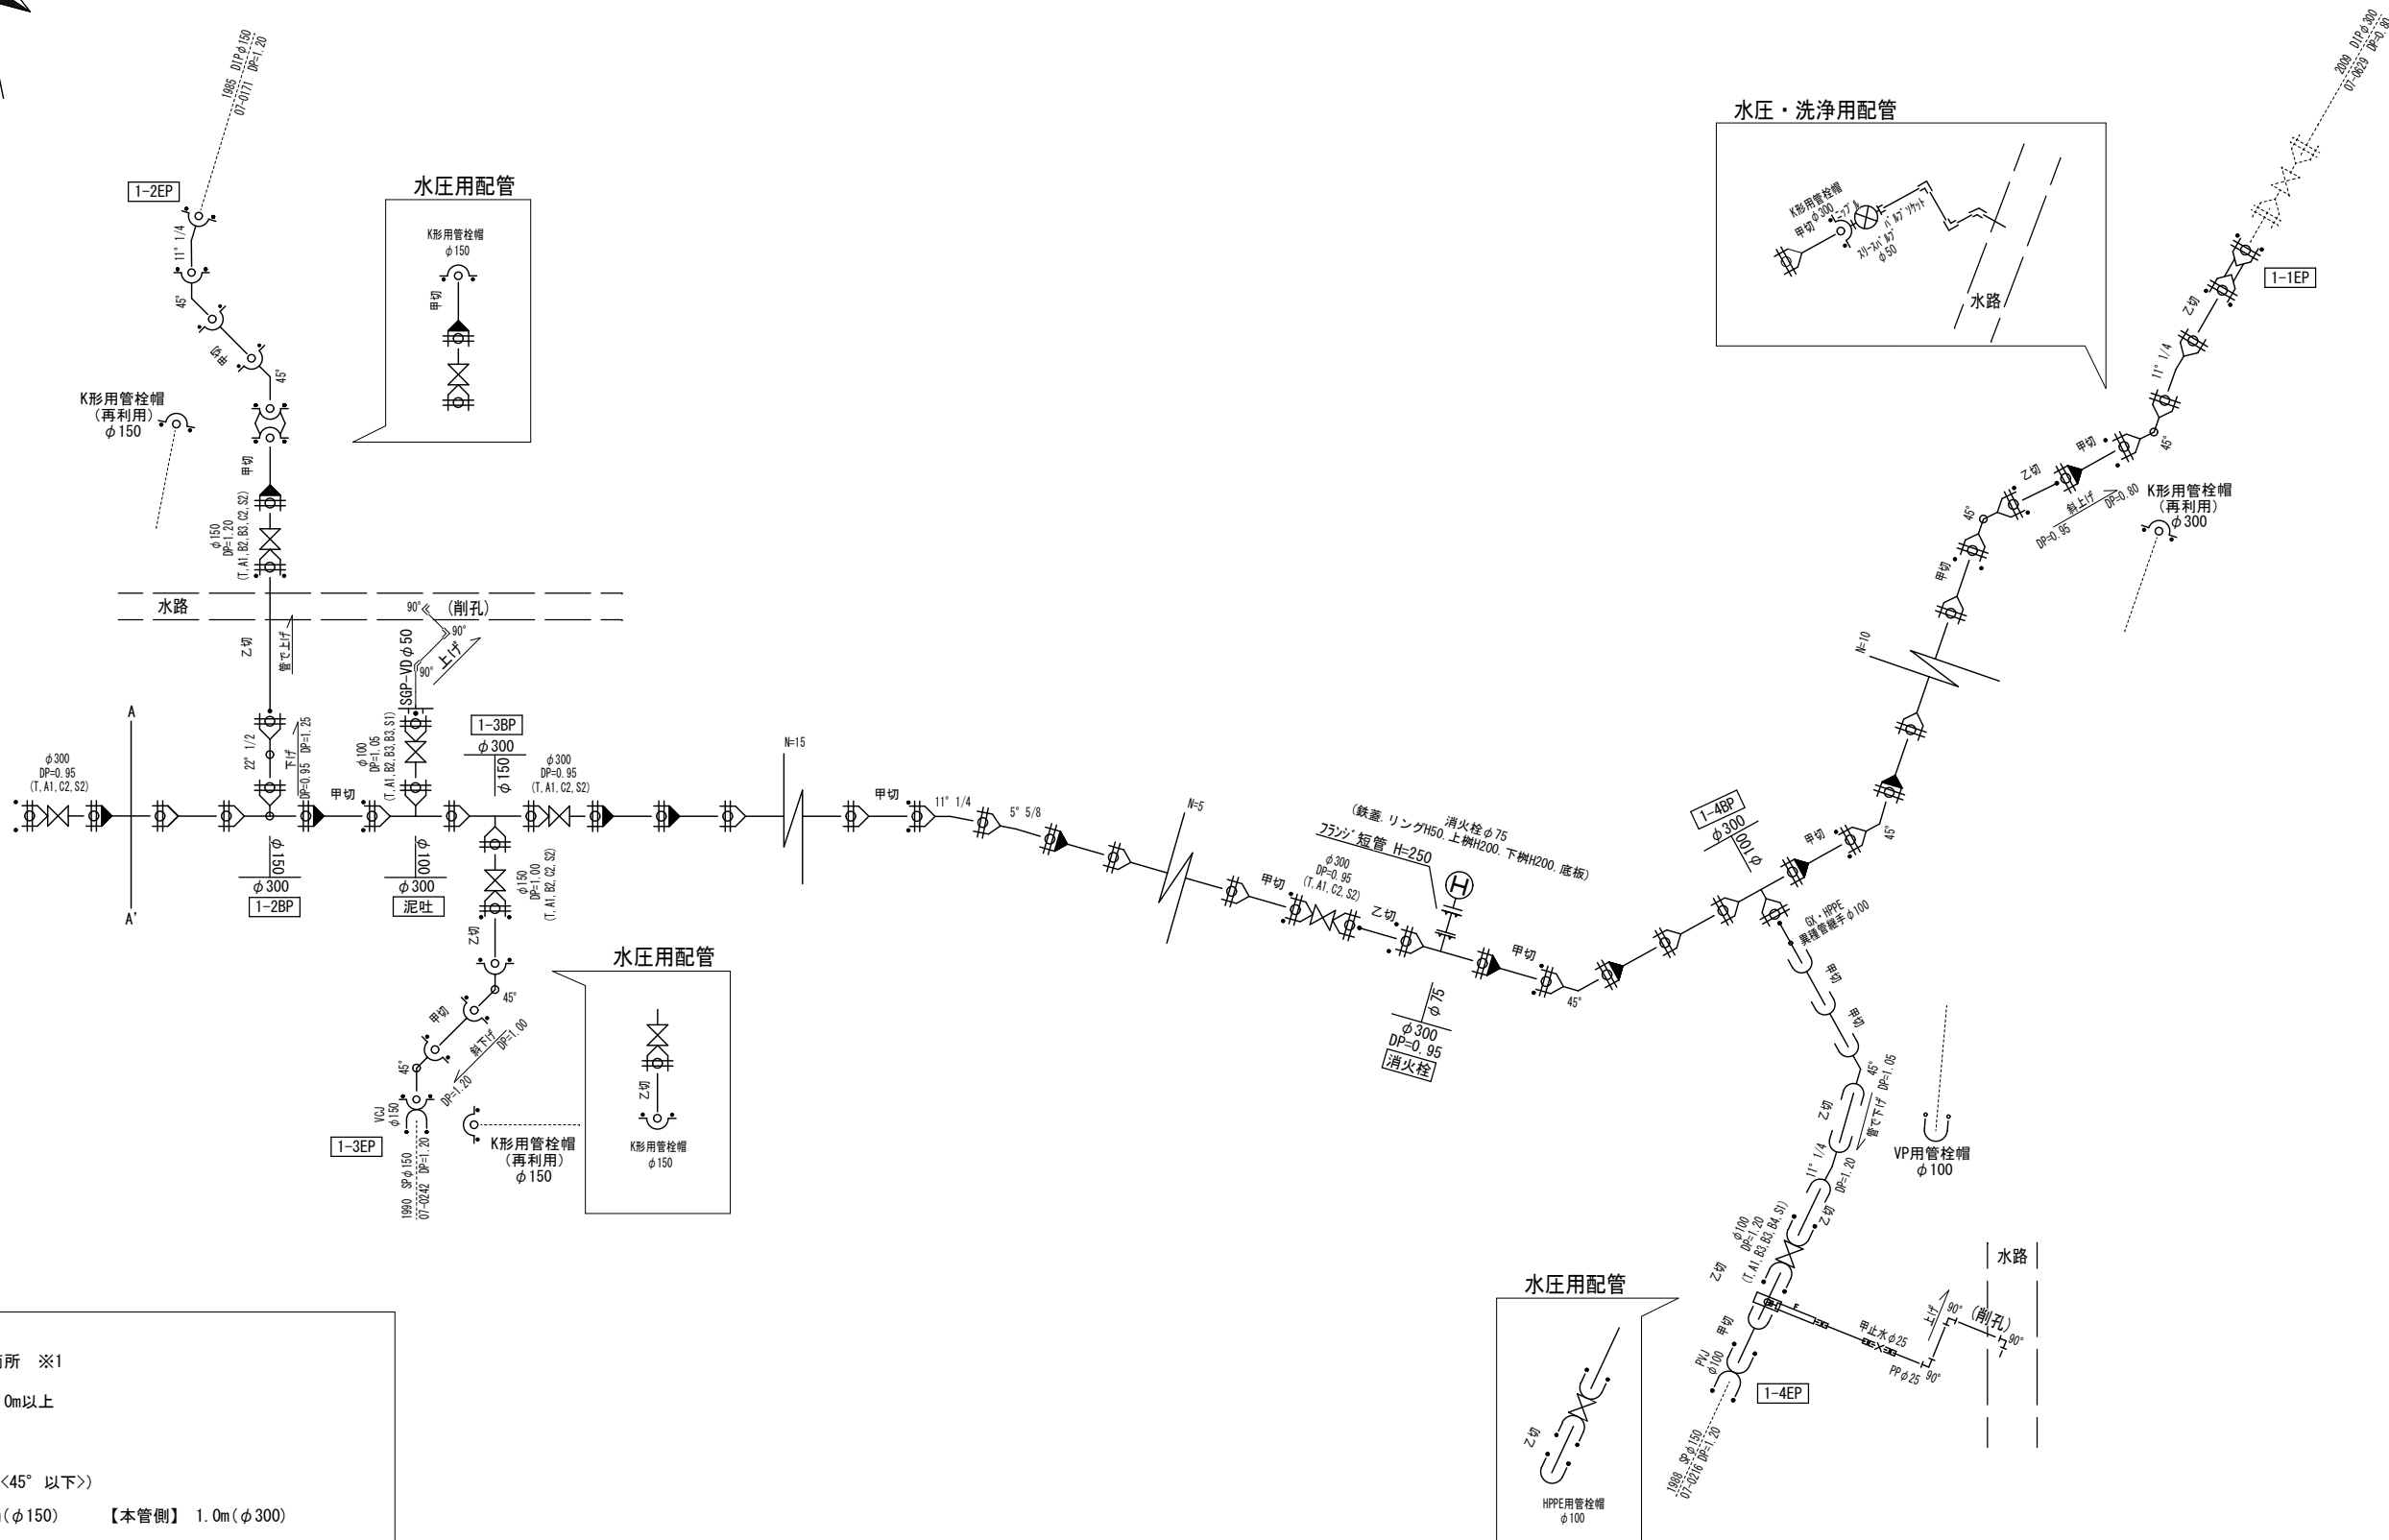
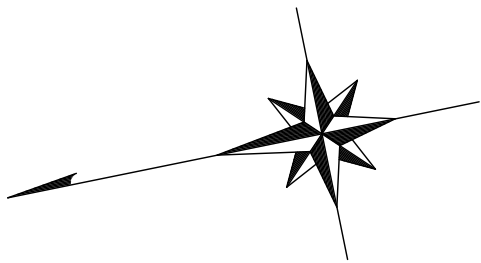


- : ライナー使用箇所 ※1
 甲切・乙切 : 切管有効寸法1.0m以上
 ※1 一体化長さ
 曲 管 部 : 1.0m(φ300 <45° 以下>)
 丁字管部 : 【枝側】 1.0m(φ150) 【本管側】 1.0m(φ300)
 仕切弁・管端部 : φ300 16.5m(DP=0.85, 0.95)
 φ150 8.0m(DP=1.00) 6.5m(DP=1.20)
 φ100 5.5m(DP=1.05)
 (上記以内の直管受口にはライナーを使用する)
 ※2 K形特殊押輪は3DkN仕様とする
 ※3 掘削深がH=1.5mを超える場合には土留工(軽量鋼矢板)を施す
 ※4 メカニカル継手を使用する場合で、HPPE管にインナーコアの挿入が必要な場合は、各メーカーが指定するコアの挿入量・締付方法等に従い、適切に施工すること。

※縮尺はA2で出力した場合

工 事 件 名	(R7災対-5) 配水管布設替工事									
工 事 場 所	甲府市増坪町・上町地内(市立甲府病院の東)									
図 面 名	配管詳細図(2)	縮 尺	任 意	分 割	5/6					
甲府市上下水道局	管理番号	R7-災対-5	マイクロNo.							

土工標準図 S=1:25

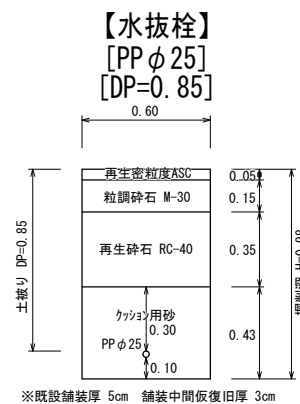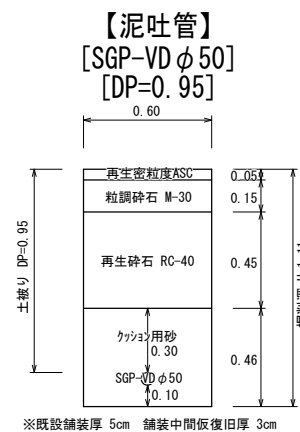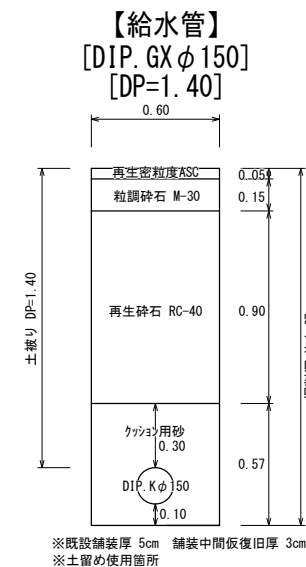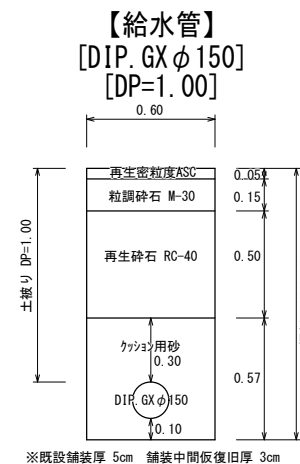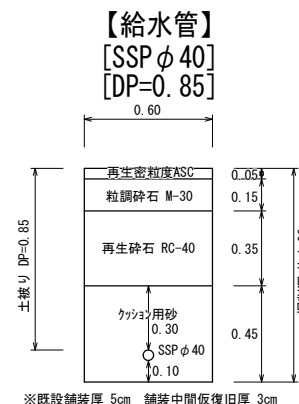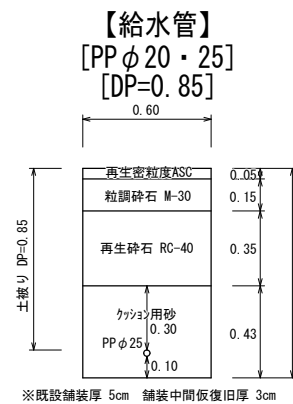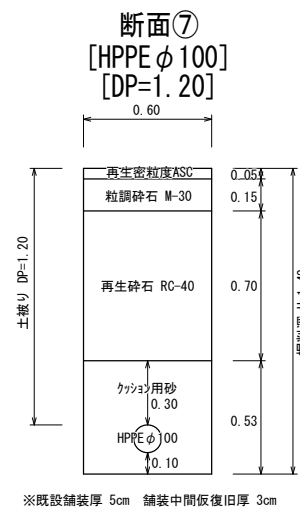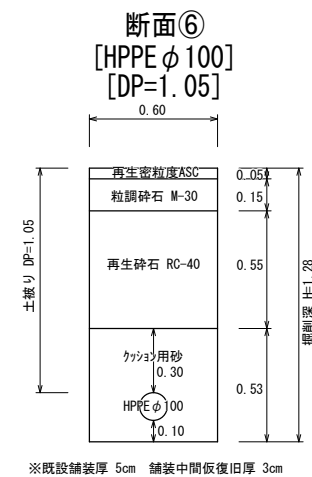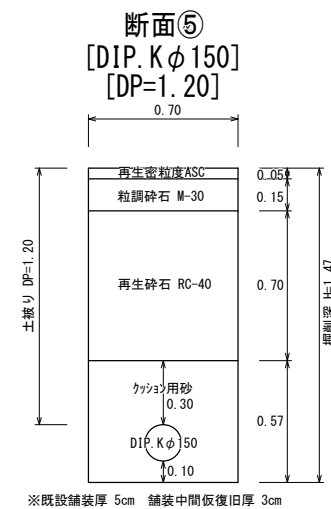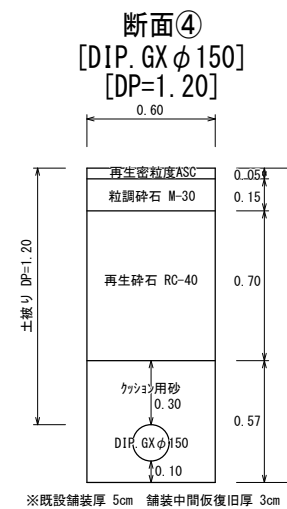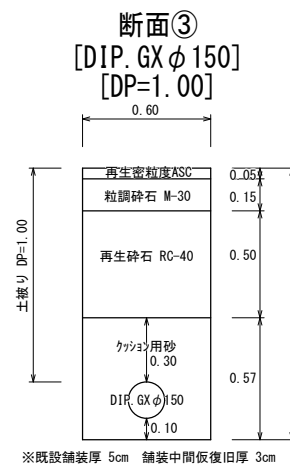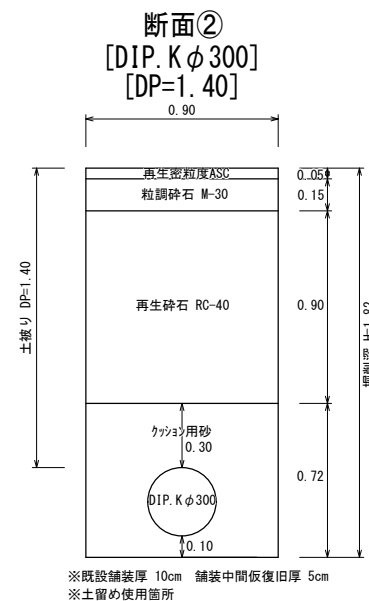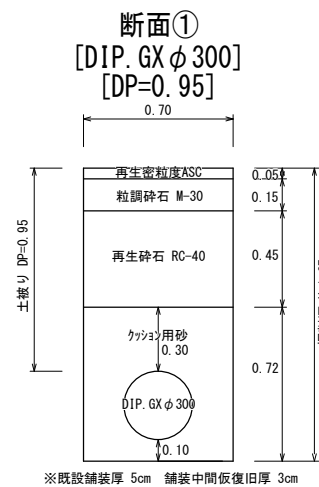

※縮尺はA2で出力した場合

工事件名	(R7災対-5) 配水管布設替工事					
工事場所	甲府市増坪町・上町地内(市立甲府病院の東)					
図面名	土工標準図	縮尺	1 : 25	分割	6/6	
甲府市上下水道局	管理番号	R7-災対-5	マイクNo.			