
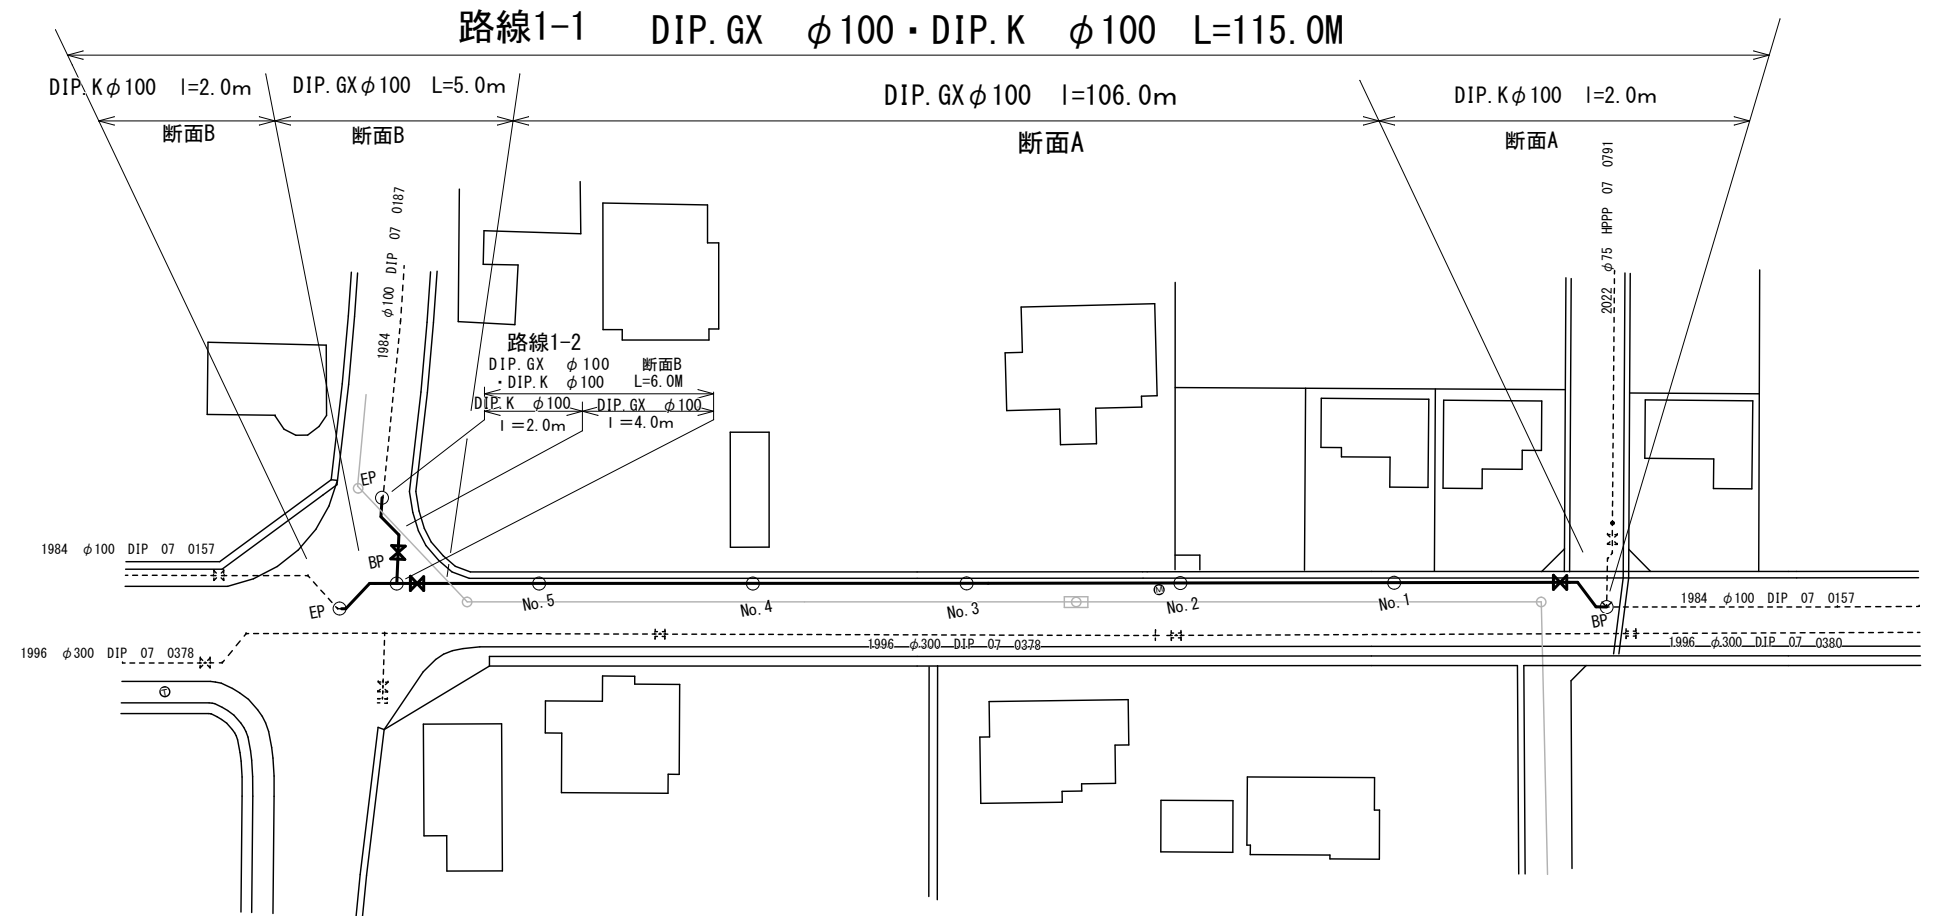




平面图 S=1 : 500

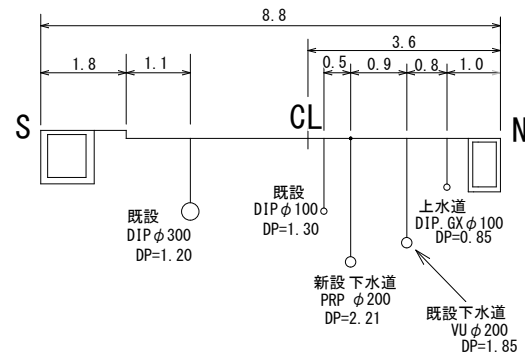

給水管	φ20	4件
	φ40	1件

土工標準図 S=1 : 25

配管詳細図 S=任意

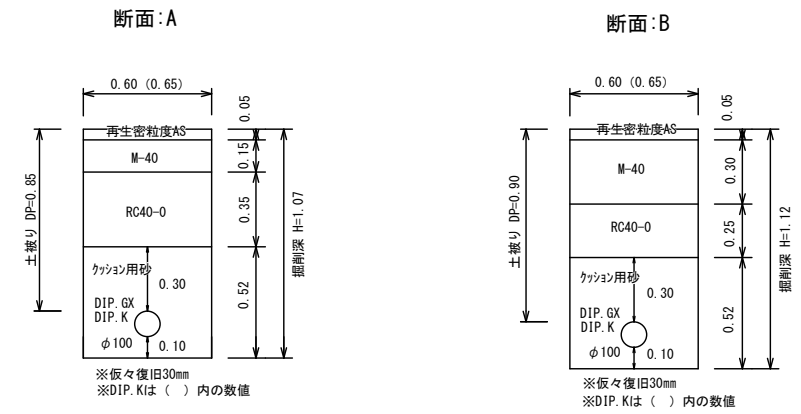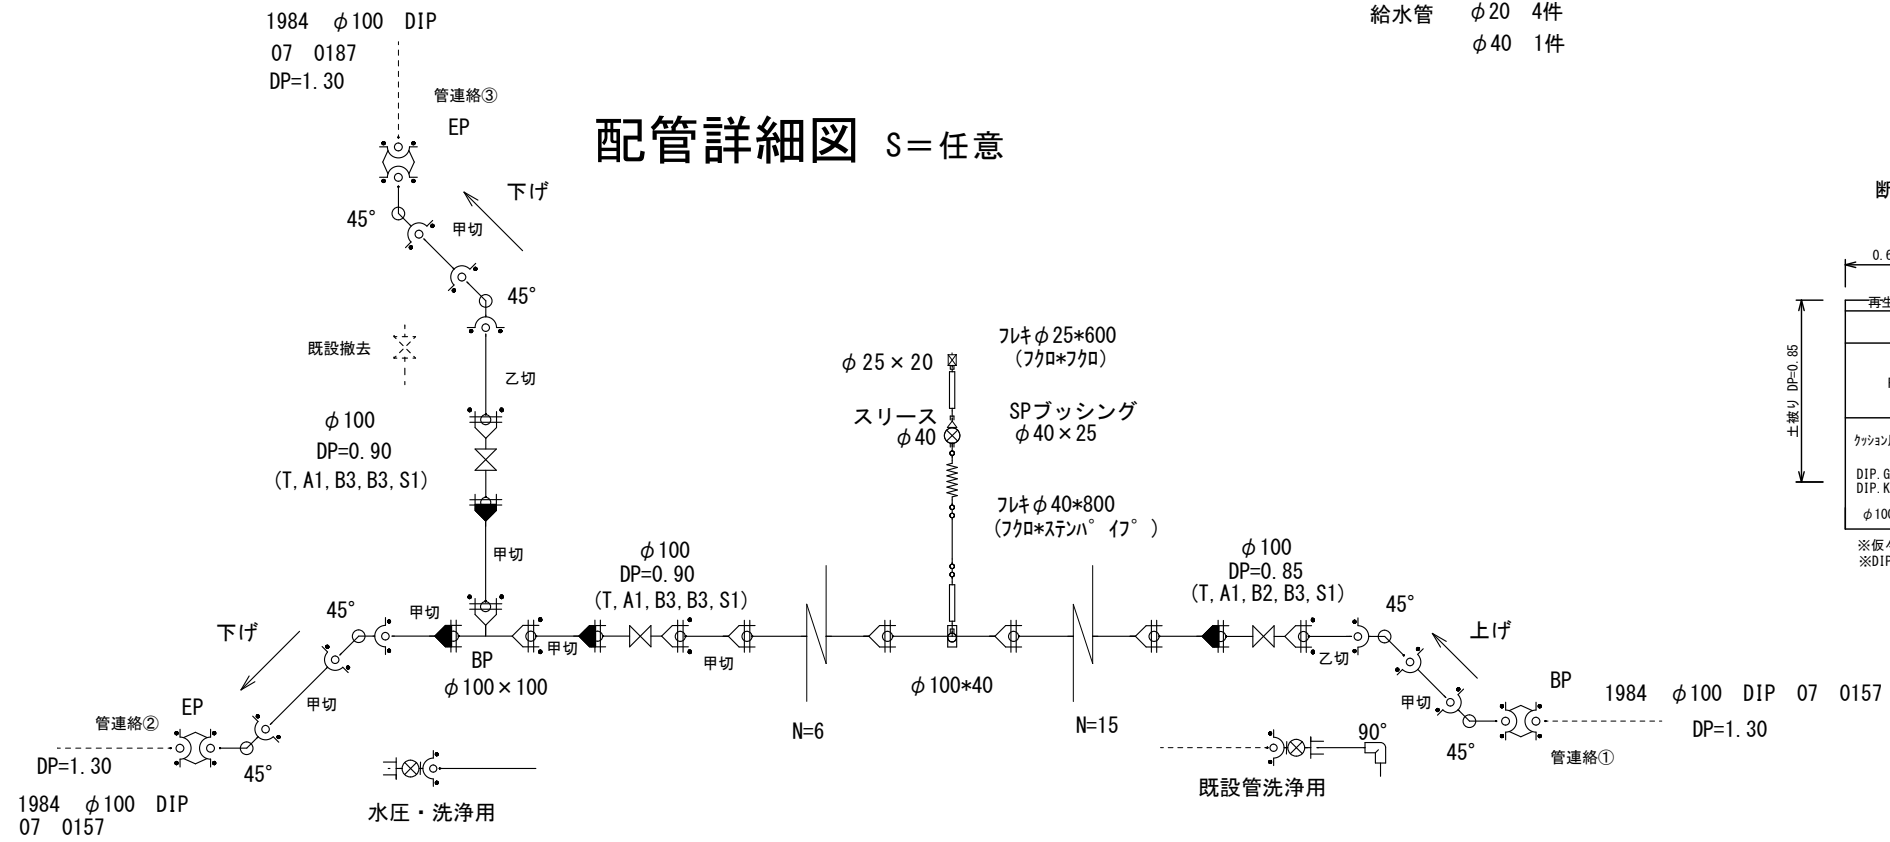

※縮尺はA2で出力した場合

工 事 件 名	(R8下甲-2) 配水管布設替工事 (山城一処理分区・R7-2)											
工 事 場 所	甲府市小瀬町地内 (小瀬スポーツ公園の東)											
図 面 名	平面図・配管詳細図 断面図・土工標準図				縮 尺	図 示	分割	2/2				
甲府市上下水道局	管理番号	R8-下甲-2			マイクロNo.							